

PDF2-PLÀNOLS

REFORMA ESPAIS RECERCA CLPB_C6_C7_D7

FUNDACIÓ SANT JOAN DE DÉU_INSTITUT DE BIOENGINYERIA DE CATALUNYA

Carrer Baldri Reixac 4-8 · 08028 · Barcelona

Anna Mezquita Mas, arquitecta col·legiada núm. 30259-7

IN. ÍNDEX DE LA DOCUMENTACIÓ GRÀFICA

DG O1	Plànol Situació en el Context Urbà
DG O2	Plànol Emmarcament Territorial
DG O3	Plànol Àmbit Illa
DG O4	Plànol Emplaçament
DG O5	Plànol Seccions-Vistes
DG A1	Plànol Àmbit espai
DG A1.2	Plànol planta Estat Actual C6,C7,D7
DG A1.3	Plànol Enderrocs CV CLPBC6
DG A1.4	Plànol Enderrocs CV CLPBC7
DG A1.5	Plànol Enderrocs CV CLPBD7
DG A1.6	Plànol Enderrocs CH CLPBC6
DG A1.7	Plànol Enderrocs CH CLPBC7
DG A1.8	Plànol Enderrocs CH CLPBD7
DG A2	Plànol obra nova CLPBC6
DG A2.1	Plànol obra nova CLPBC7
DG A2.2	Plànol obra nova CLPBD7
DG A3	Plànol Compartimentacions Verticals CLPBC6
DG A3.1	Plànol Compartimentacions Verticals CLPBC7
DG A3.2	Plànol Compartimentacions Verticals CLPBD7
DG A3.3	Plànol Compartimentacions Horitzontals CLPBC6
DG A3.4	Plànol Compartimentacions Horitzontals CLPBC7

DG A3.5 Plànol Compartimentacions Horitzontals CLPBD7

DG A3.6 Plànol forats instal·lacions CLPBC6

DG A3.7 Plànol forats instal·lacions CLPBC7

DG A3.8 Plànol forats instal·lacions CLPBD7

DG A4 Plànol Acabats CL04C6

DG A4.1 Plànol Acabats CL04C7

DG A4.2 Plànol Acabats CL04D7

DG A5 Fusteries

DG A5.1 Plànol Altres CL04C6

DG A5.2 Plànol Altres CL04C7

DG A5.3 Plànol Altres CLPBD7

DG A5.4 Plànol Distribució C6

DG A5.5 Plànol Distribució C7

DG A5.6 Plànol Distribució D7

DG A6.1.1 Plànol Instal·lacions Electricitat CLPBC6

DG A6.1.2 Plànol Instal·lacions Electricitat CLPBC7

DG A6.1.3 Plànol Instal·lacions Electricitat CLPBD7

DG A6.2.1 Plànol Instal·lacions Enllumenat CLPBD7


DG A6.2.2 Plànol Instal·lacions Enllumenat CLPBD7

DG A6.2.3 Plànol Instal·lacions Enllumenat CLPBD7


DG A6.3.1 Plànol Instal·lacions V+D CLPBC6

DG A6.3.2 Plànol Instal·lacions V+D CLPBC7

- DG A6.3.3 Plànol Instal·lacions V+D CLPBD7
- DGA6.3.4 Plànol Instal·lacions V+D CLPCC7
- DG A6.4.1 Plànol Instal·lacions Clima CLPBD7
- DG A6.4.2 Plànol Instal·lacions Clima CLPBD7
- DG A6.4.3 Plànol Instal·lacions Clima CLPBD7
- DG A6.5.1 Plànol Instal·lacions Gasos CLPBD7
- DG A6.5.2 Plànol Instal·lacions Gasos CLPBD7
- DG A6.5.3 Plànol Instal·lacions Gasos CLPBD7
- DG A6.6.1 Plànol Instal·lacions Fontaneria CLPBD7
- DG A6.6.2 Plànol Instal·lacions Fontaneria CLPBD7
- DG A6.6.3 Plànol Instal·lacions Fontaneria CLPBD7
- DG A6.7.1 Plànol Instal·lacions Extraccions CLPBD7
- DG A6.7.2 Plànol Instal·lacions Extraccions CLPBD7
- DG A6.7.3 Plànol Instal·lacions Extraccions CLPBD7
- DG A6.8.1 Plànol Instal·lacions PCI CLPBD7
- DG A6.8.2 Plànol Instal·lacions PCI CLPBD7
- DG A6.8.3 Plànol Instal·lacions PCI CLPBD7
- DG A6.9.1 Plànol Congeladors

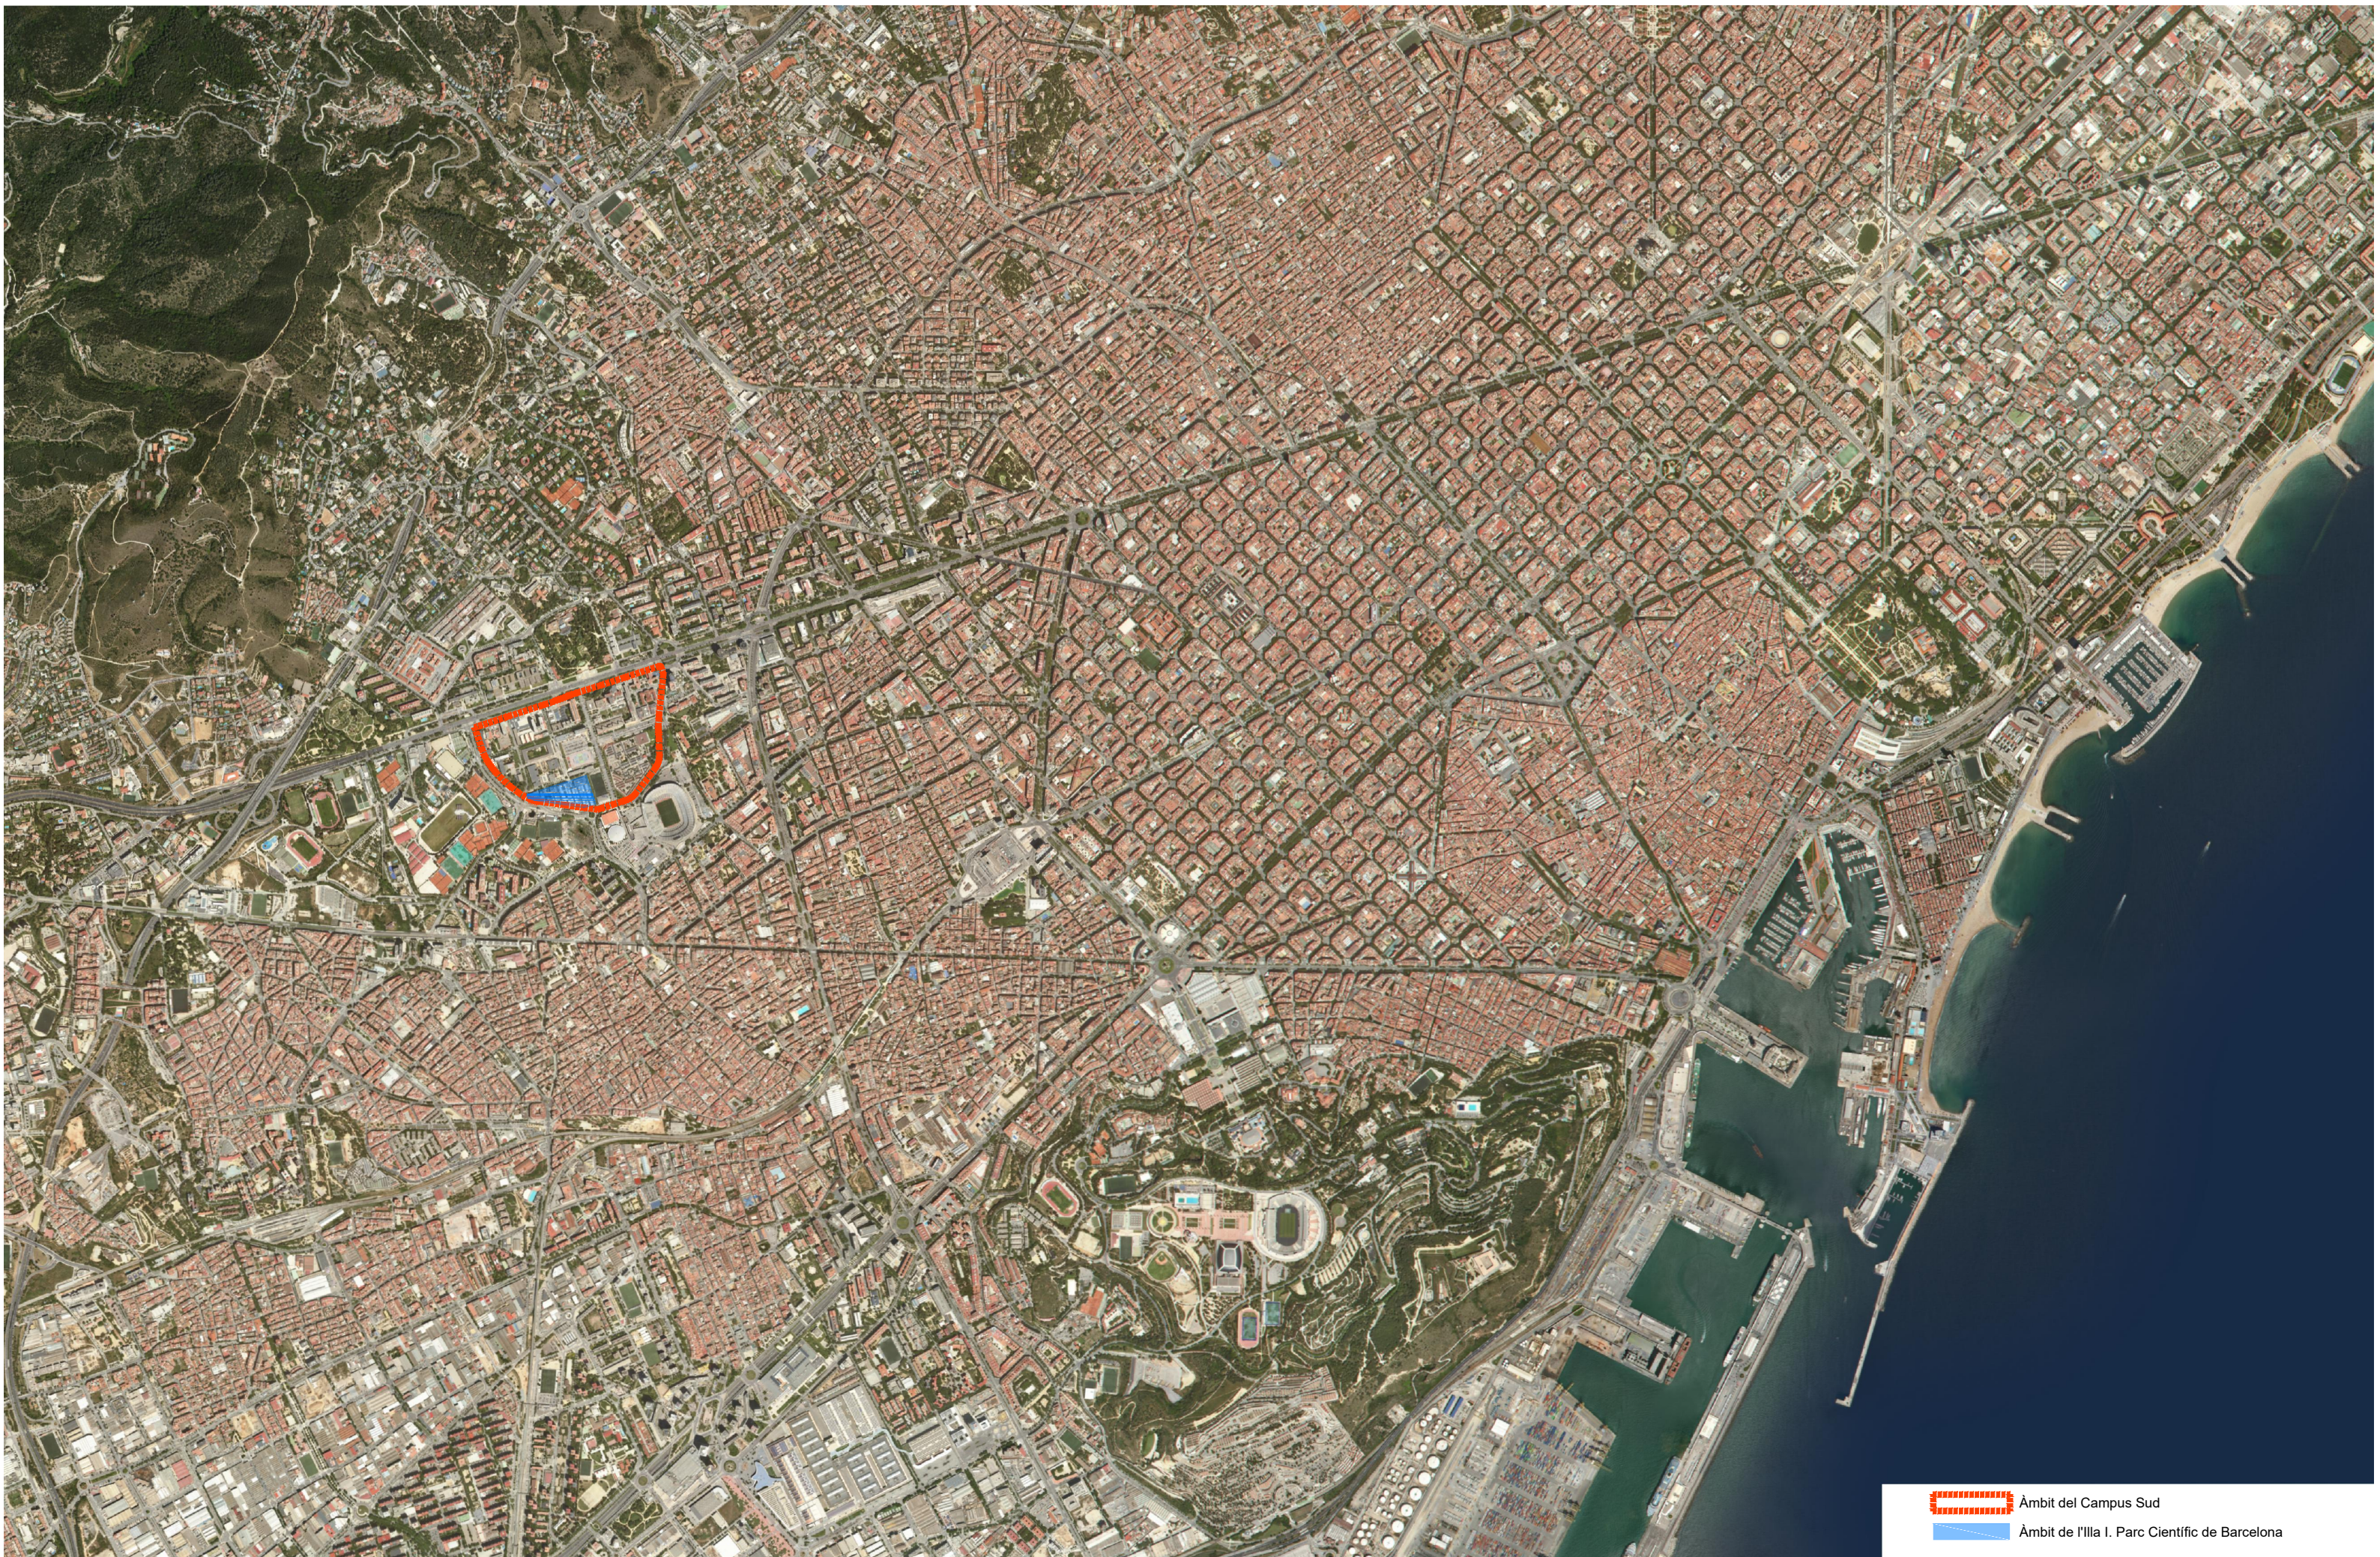

 Àmbit del Campus Sud
 Àmbit de l'Illa I. Parc Científic de Barcelona

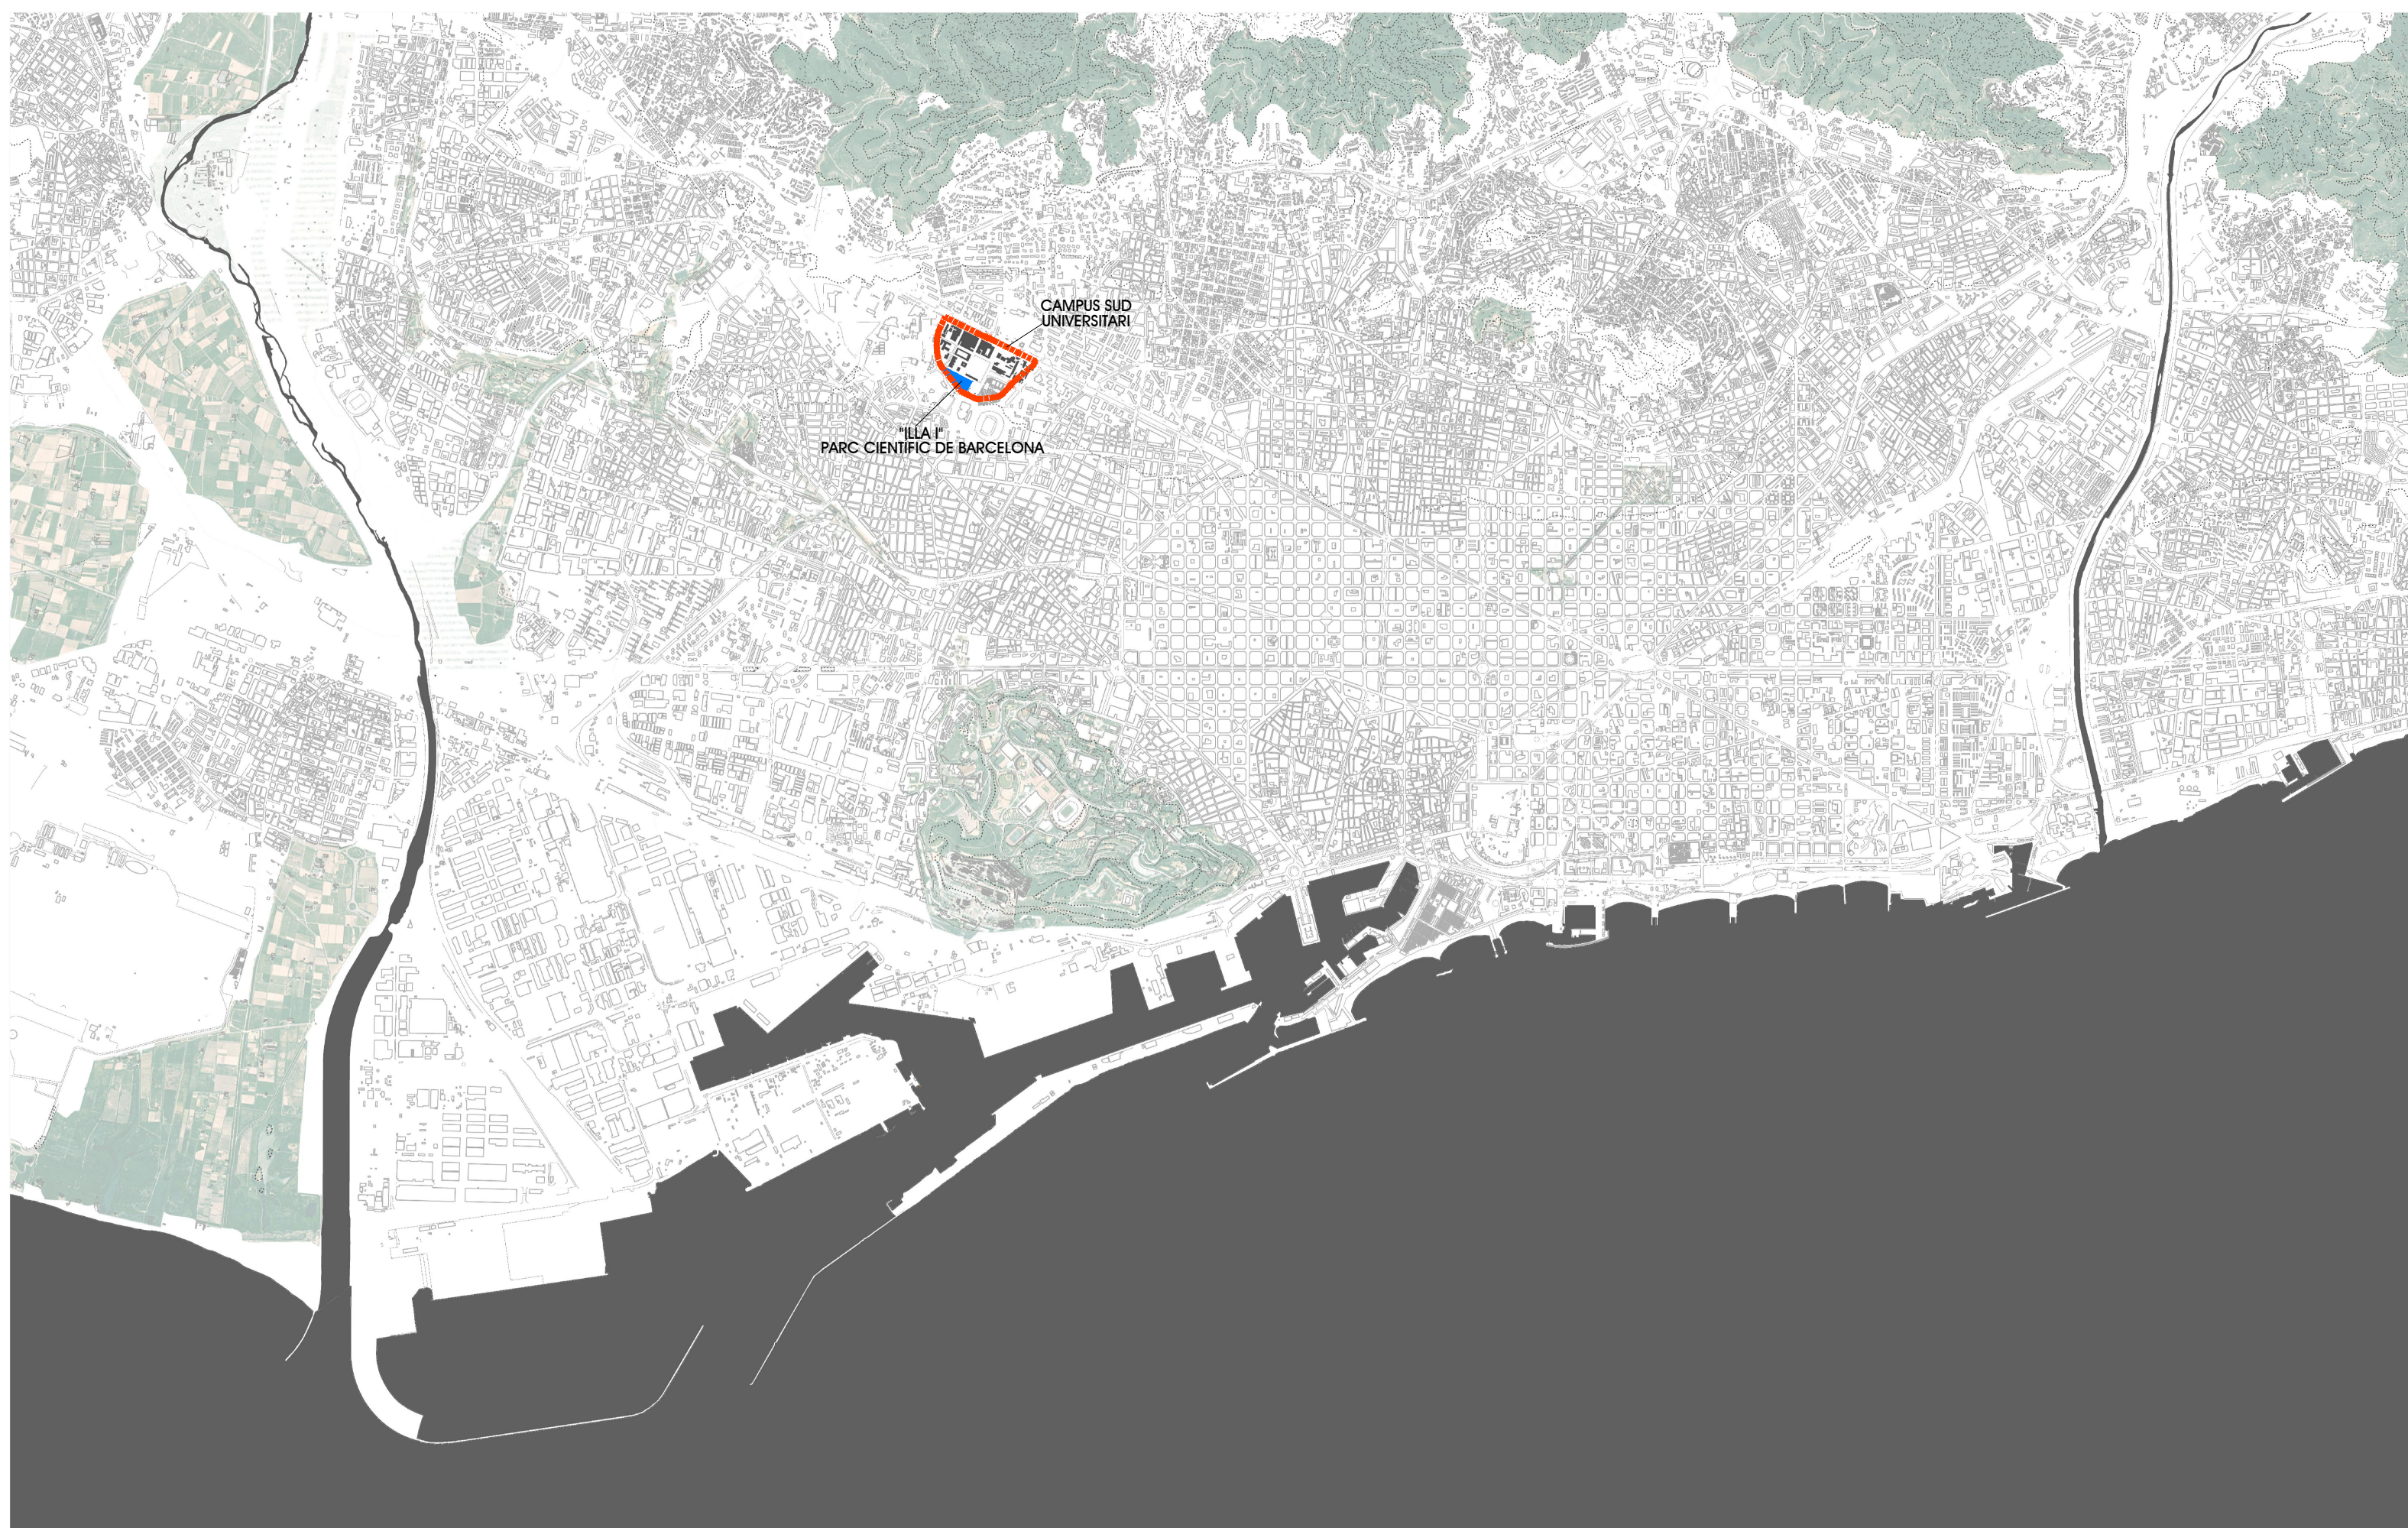


 Àmbit del Campus Sud
 Àmbit de l'Illa I. Parc Científic de Barcelona



Àmbit Illa




Plano de Información Urbanística

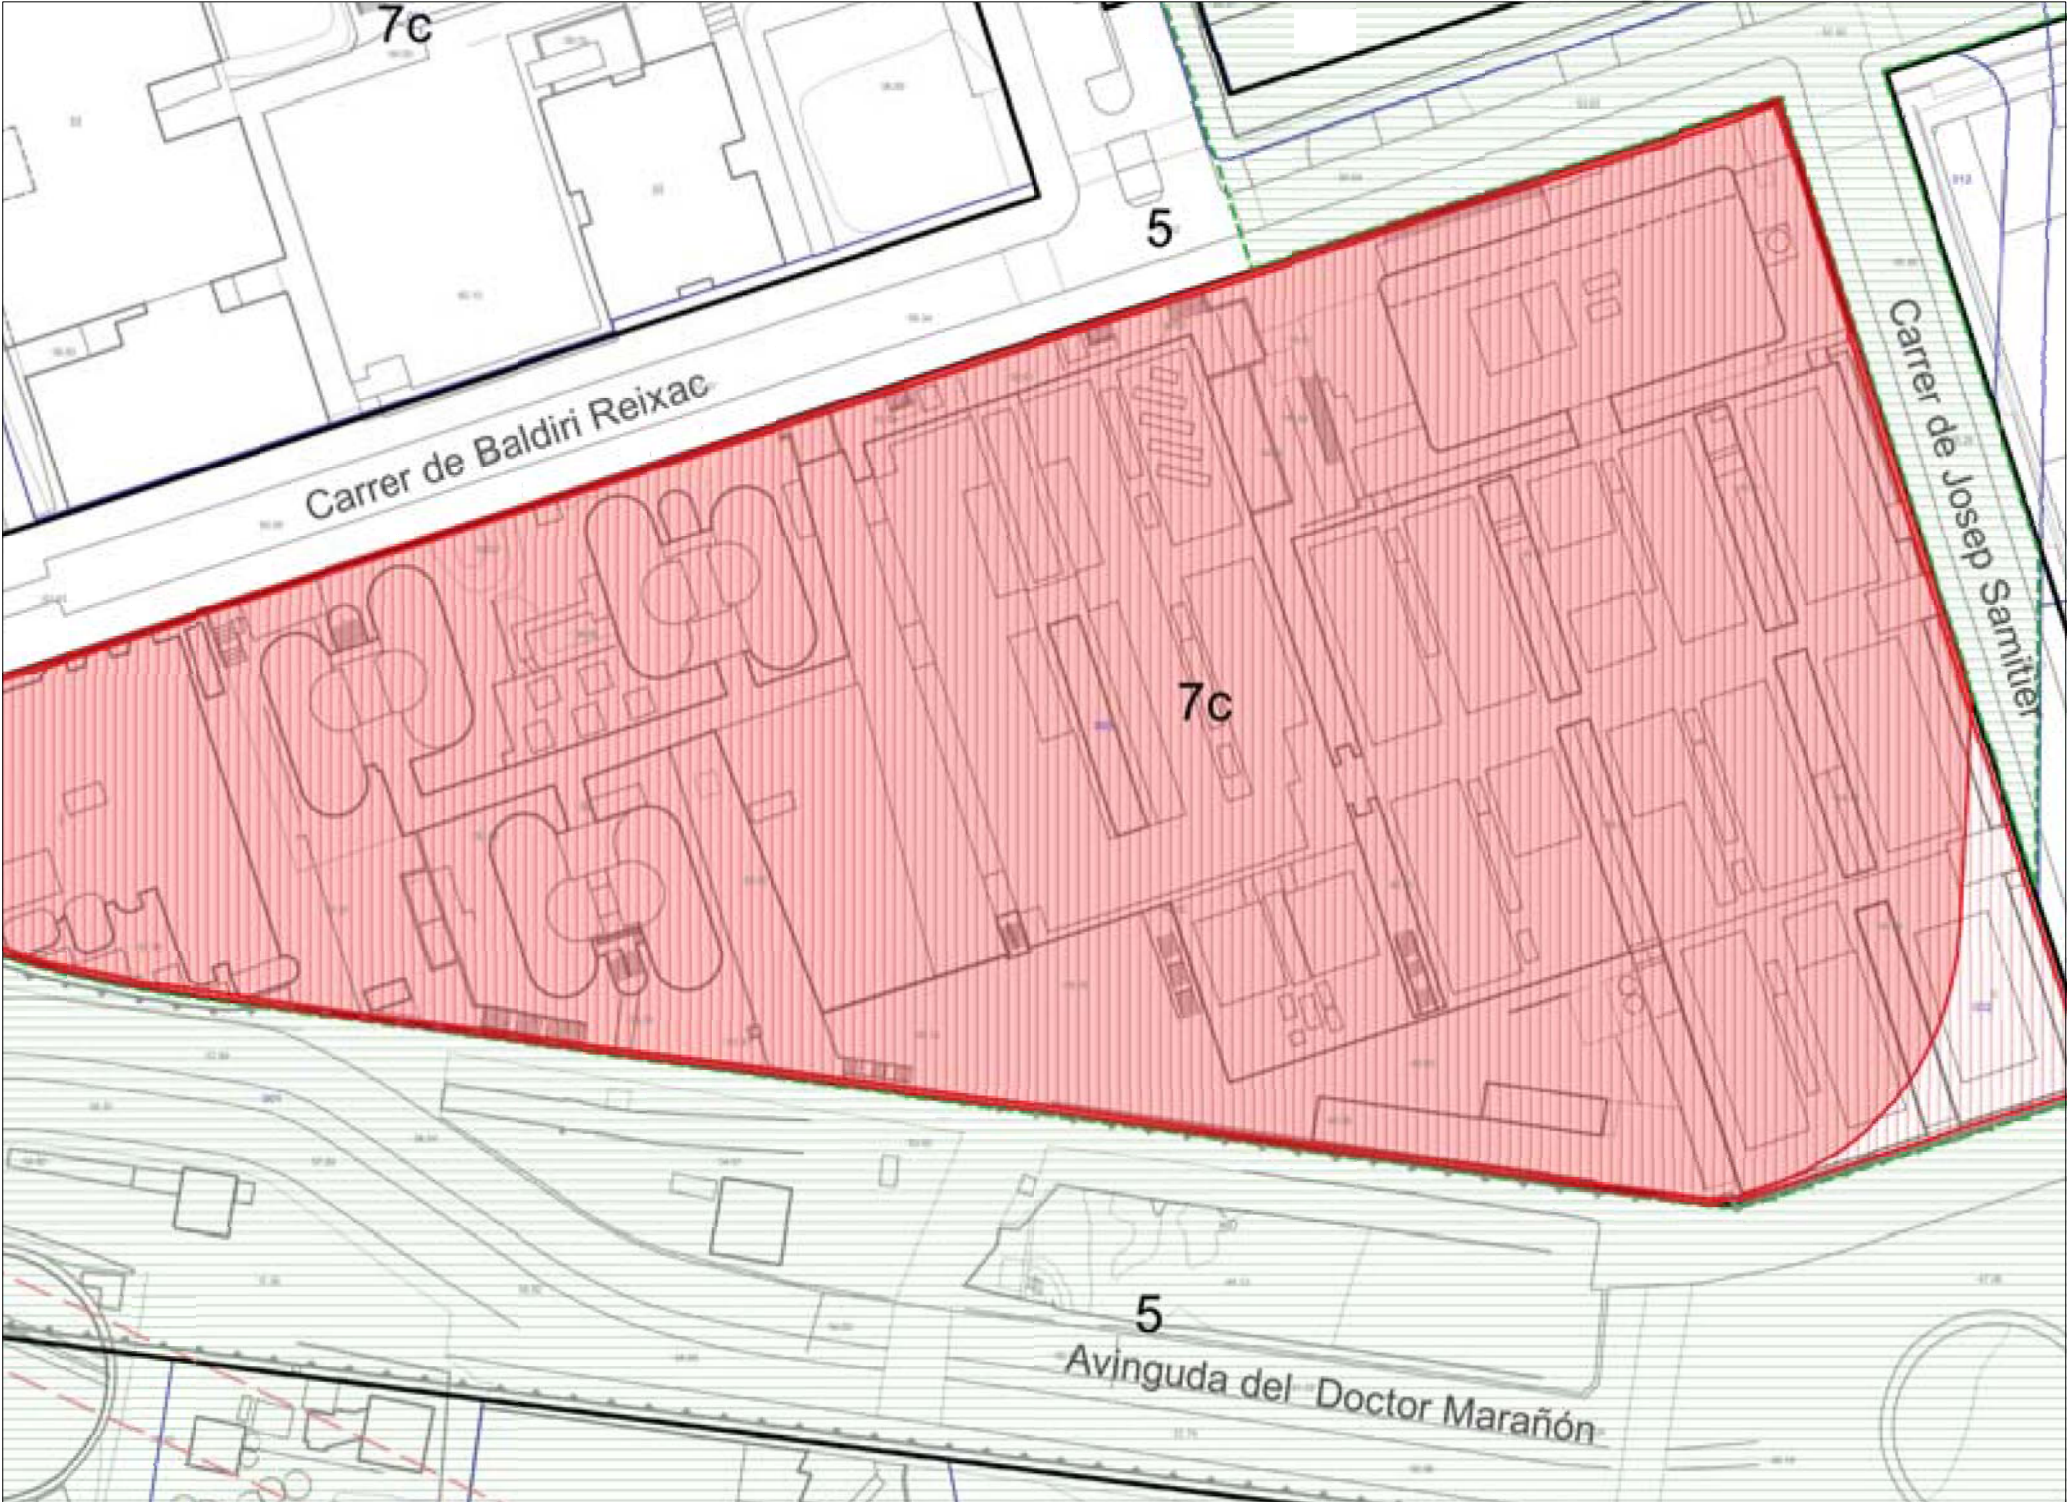

Emplaçament: C de Baldri Reixac, 2 (Dt. 04: Les Corts)
Ref. Cadastral: 6316403DF2861E
Codi parcel·la: 04 16793 003

Escala: 1:1.000

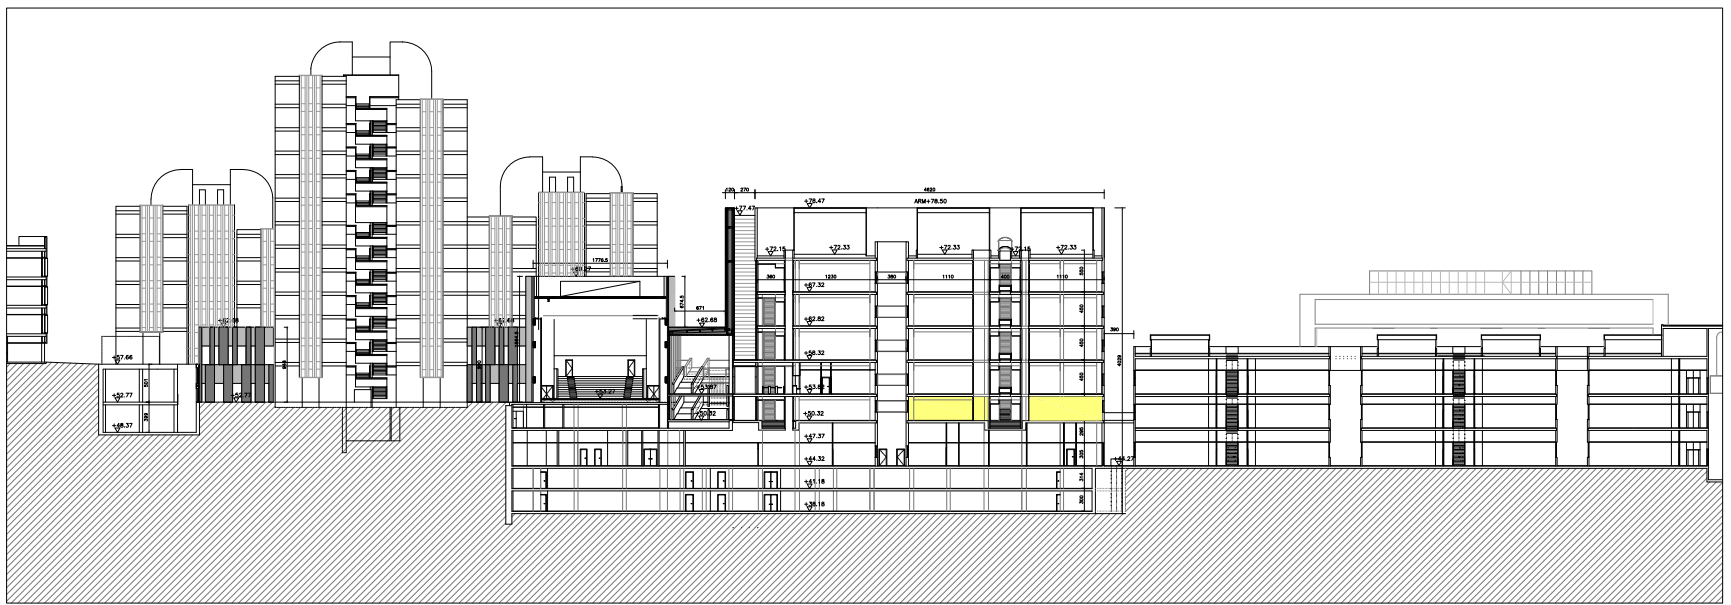

SECCIÓ S1

ESCALA 1:1000
0 10 m



PLANTA SECCIÓ

ESCALA 1:500
0 5 m



--- ÀMBIT ACTUACIÓ PLANTA BAIXA


DOCUMENTACIÓ TÈCNICA-PLÀNOLS: SANT JOAN DE DÉU - IREC PLANTA BAIXA EDIFICI CLÚSTER II	SITUACIÓ: C/ BALDIRI REIXAC, 4-8 EDIFICI CLÚSTER II	CONCESSIONARI: PARC CIENTÍFIC DE BARCELONA	ARQUITECTA: ANNA MEZQUITA I MAS COL·LEGIADA NÚM.: 30259-7	CONTINGUT: ÀMBIT D'ACTUACIÓ	 DGA.1	ESCALA: 1:400 0 5 m	DATA: JUNY 2026	 Parc Científic de Barcelona UNIVERSITAT DE BARCELONA
---	---	---	---	--------------------------------	--	------------------------	--------------------	---

ESTAT ACTUAL

ESCALA 1:250


0

5n

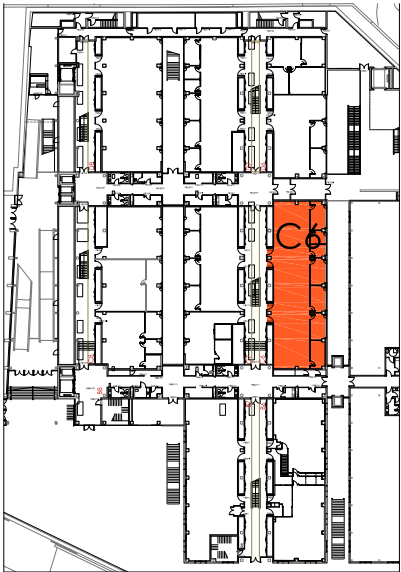


PLANTA BAIXA
EDIFICI CLÚSTER II

9,95m ² ENDERROC PARAMENT VERTICAL PLAQUES DE GUIX LAMINAT	
122m ENDERROC SÒCOL PERIMETRAL	

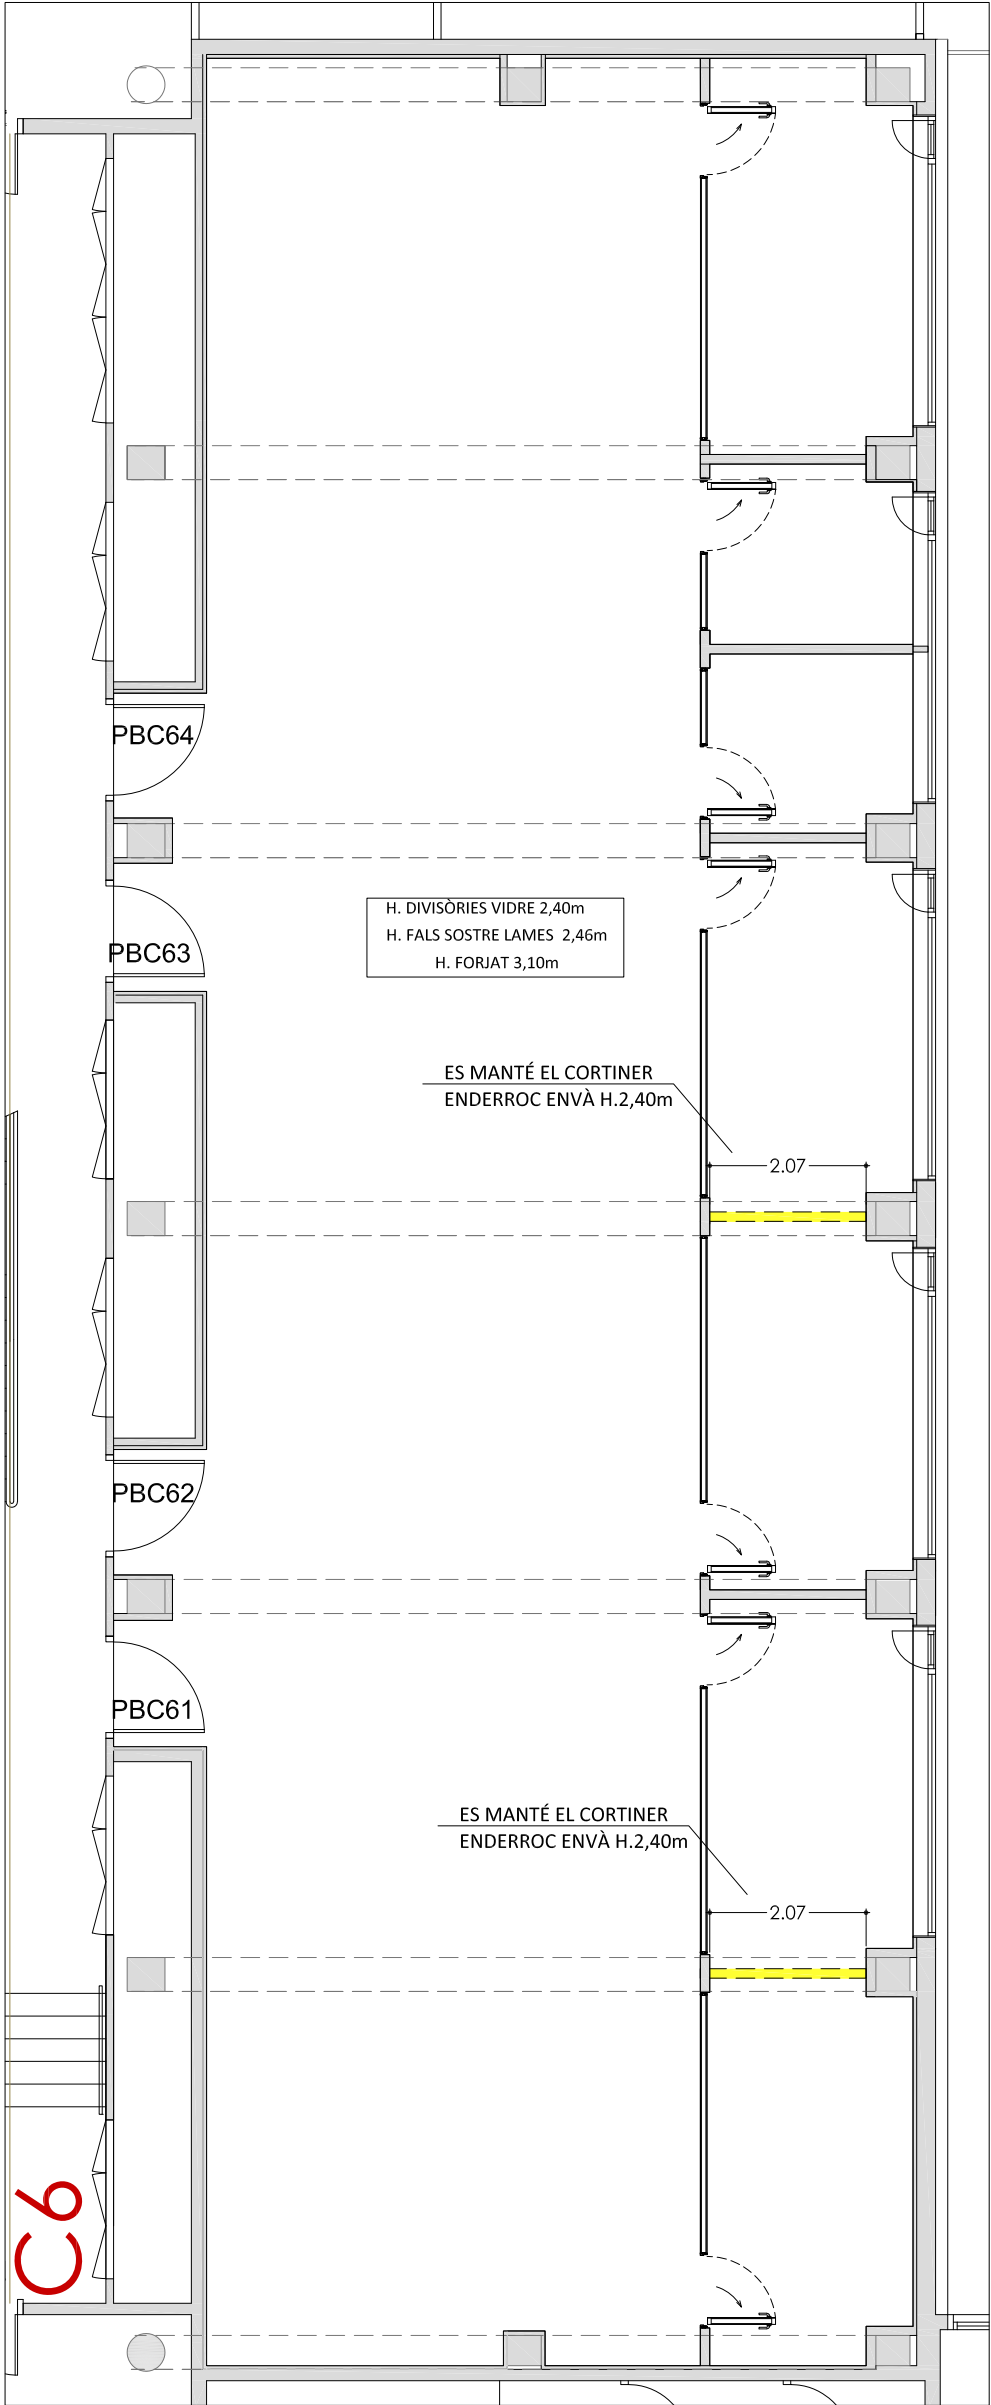


ENDERROC

MÒDUL C6

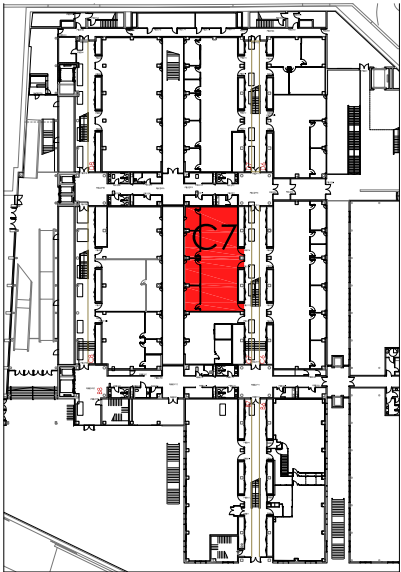


PLANTA BAIXA
EDIFICI CLÚSTER II

18,70m² ENDERROC PARAMENT VERTICAL PLAQUES DE GUIX LAMINAT	
76m ENDERROC SÒCOL PERIMETRAL	
15,72m² DESMUNTATGE / TRASLLAT PARAMENT VERTICAL MAMPARES DE VIDRE	
DESMUNTATGE / TRASLLAT DE PORTES DE VIDRE, 2/uts	

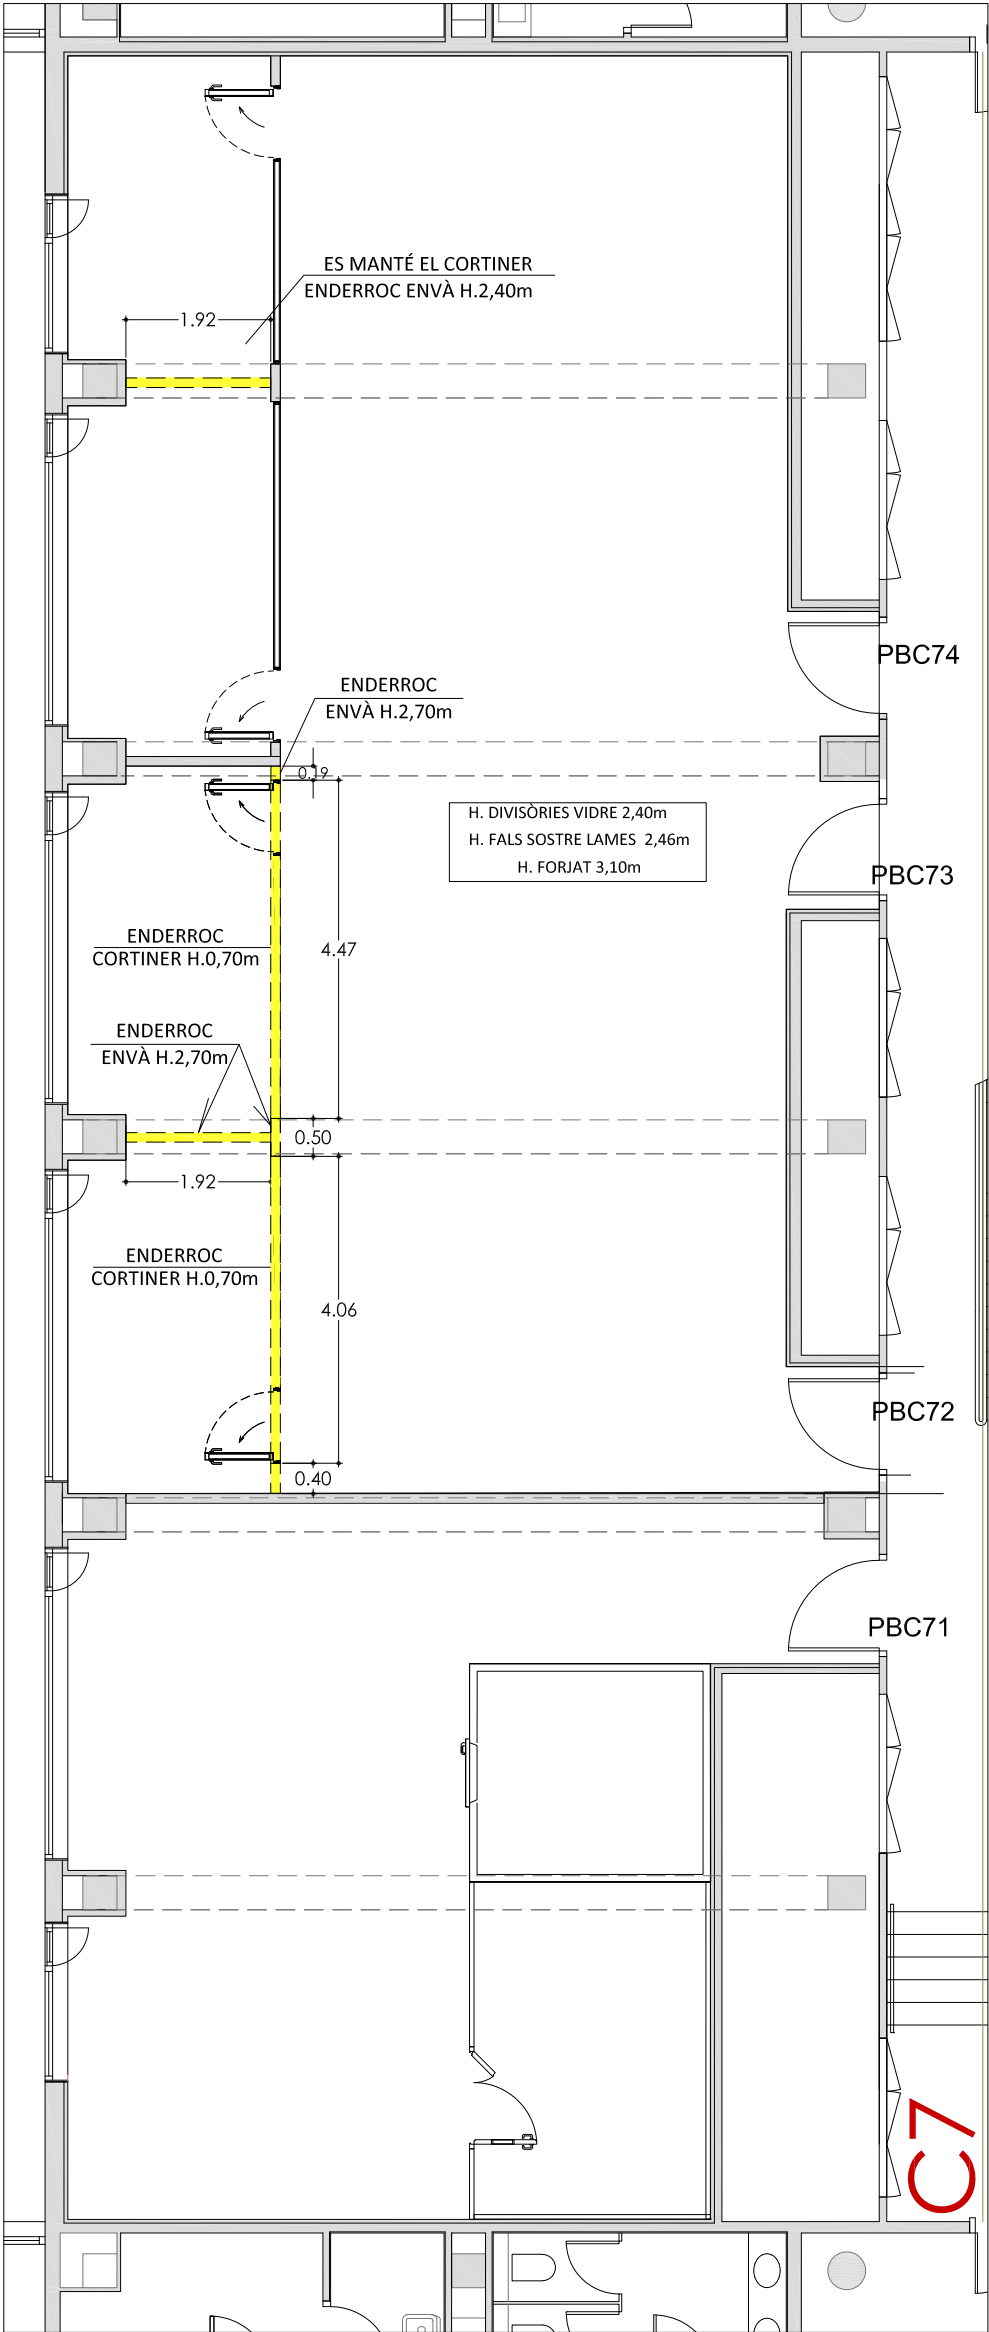


ENDERROC

MÒDUL C7

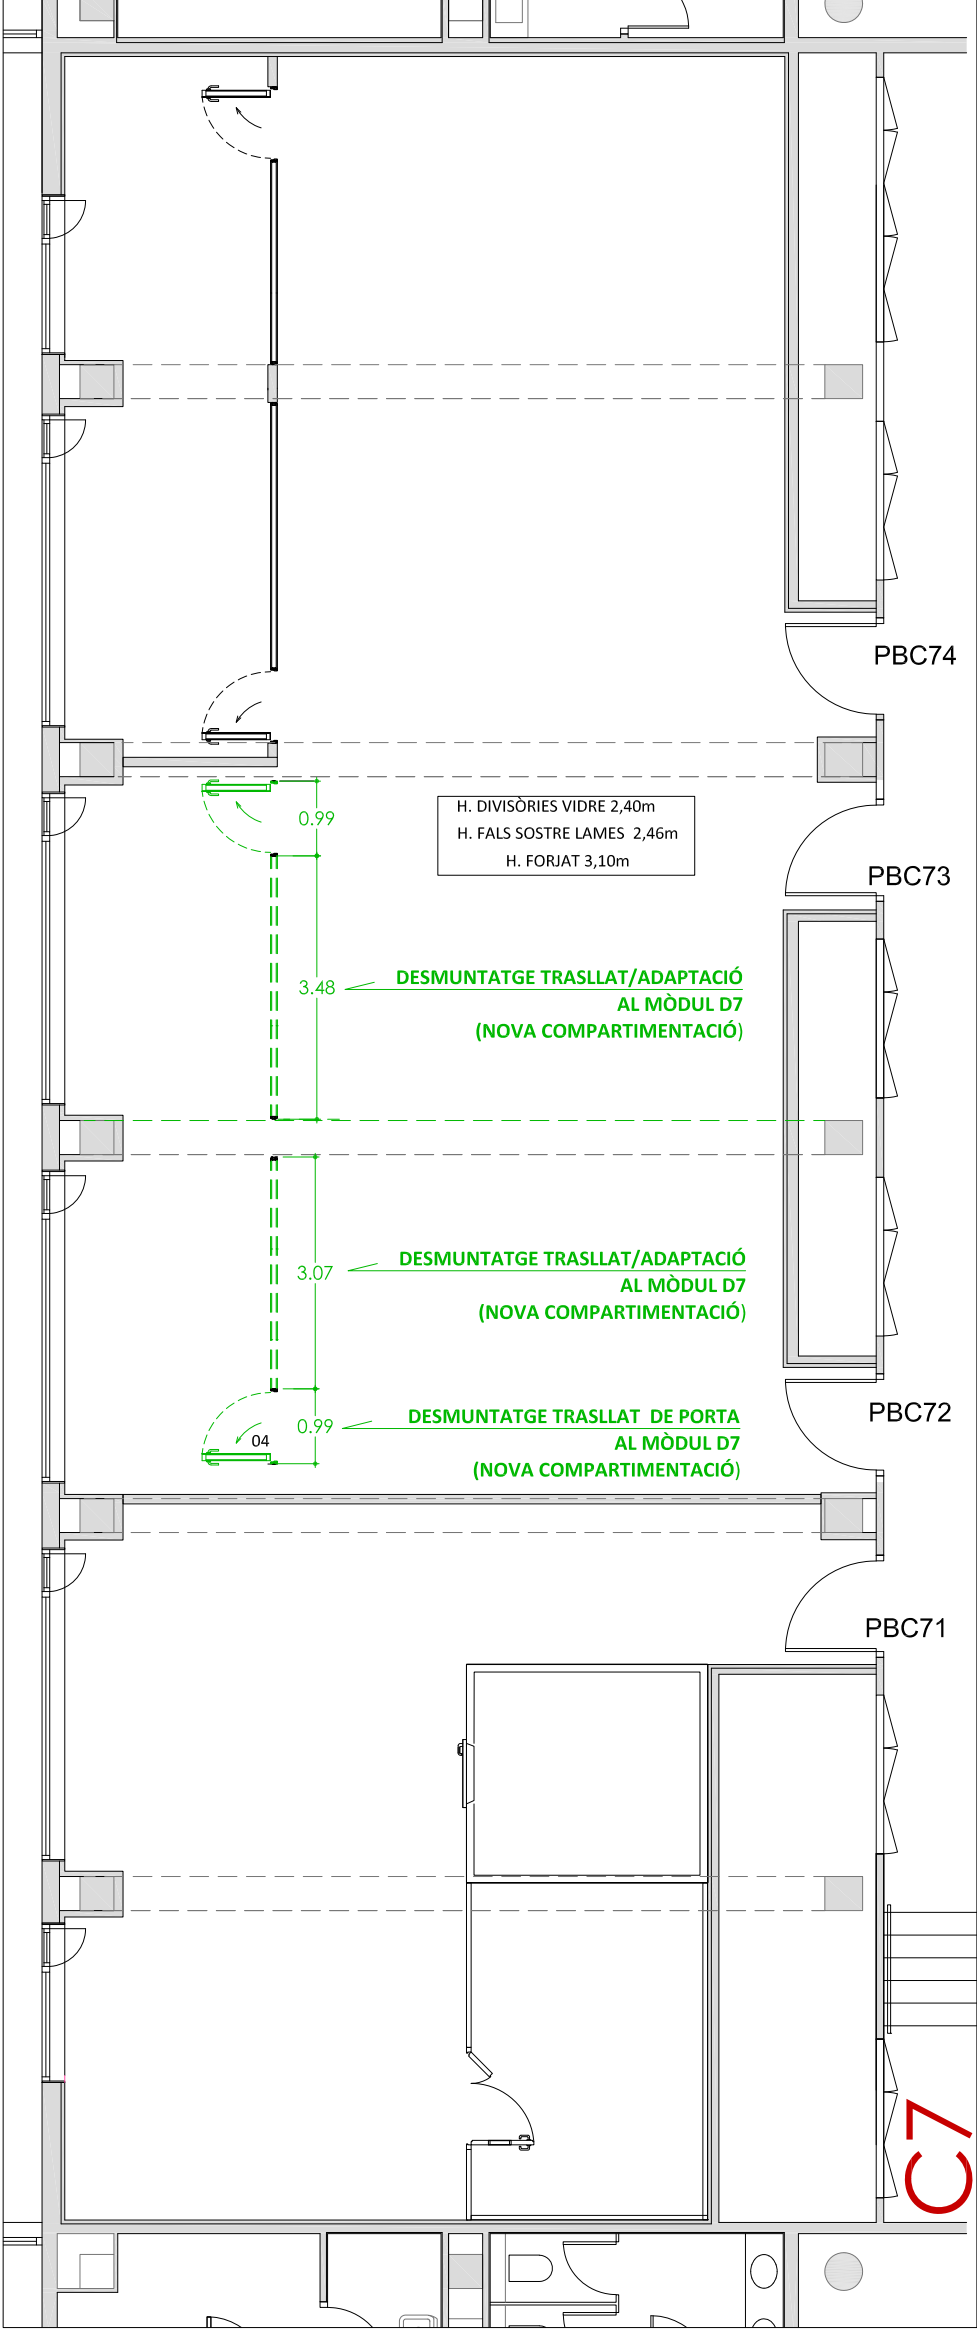


DESMUNTATGE / TRASLLAT

MÒDUL C7

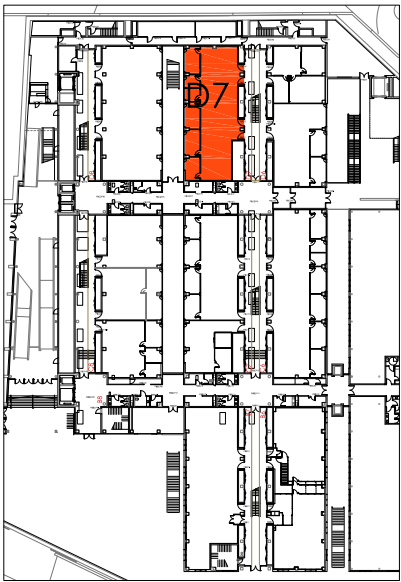


PLANTA BAIXA
EDIFICI CLÚSTER II

16,16m² ENDERROC PARAMENT VERTICAL PLAQUES DE GUIX LAMINAT, ALÇADA 2,40m (ES MANTÉ CORTINER)	
98m ENDERROC SÒCOL PERIMETRAL	
8,30m² DESMUNTATGE / TRASLLAT PARAMENT VERTICAL MAMPARES DE VIDRE, ALÇADA 2,40m (ES MANTÉ CORTINER)	
DESMUNTATGE / TRASLLAT DE PORTES DE VIDRE, 3/uts	

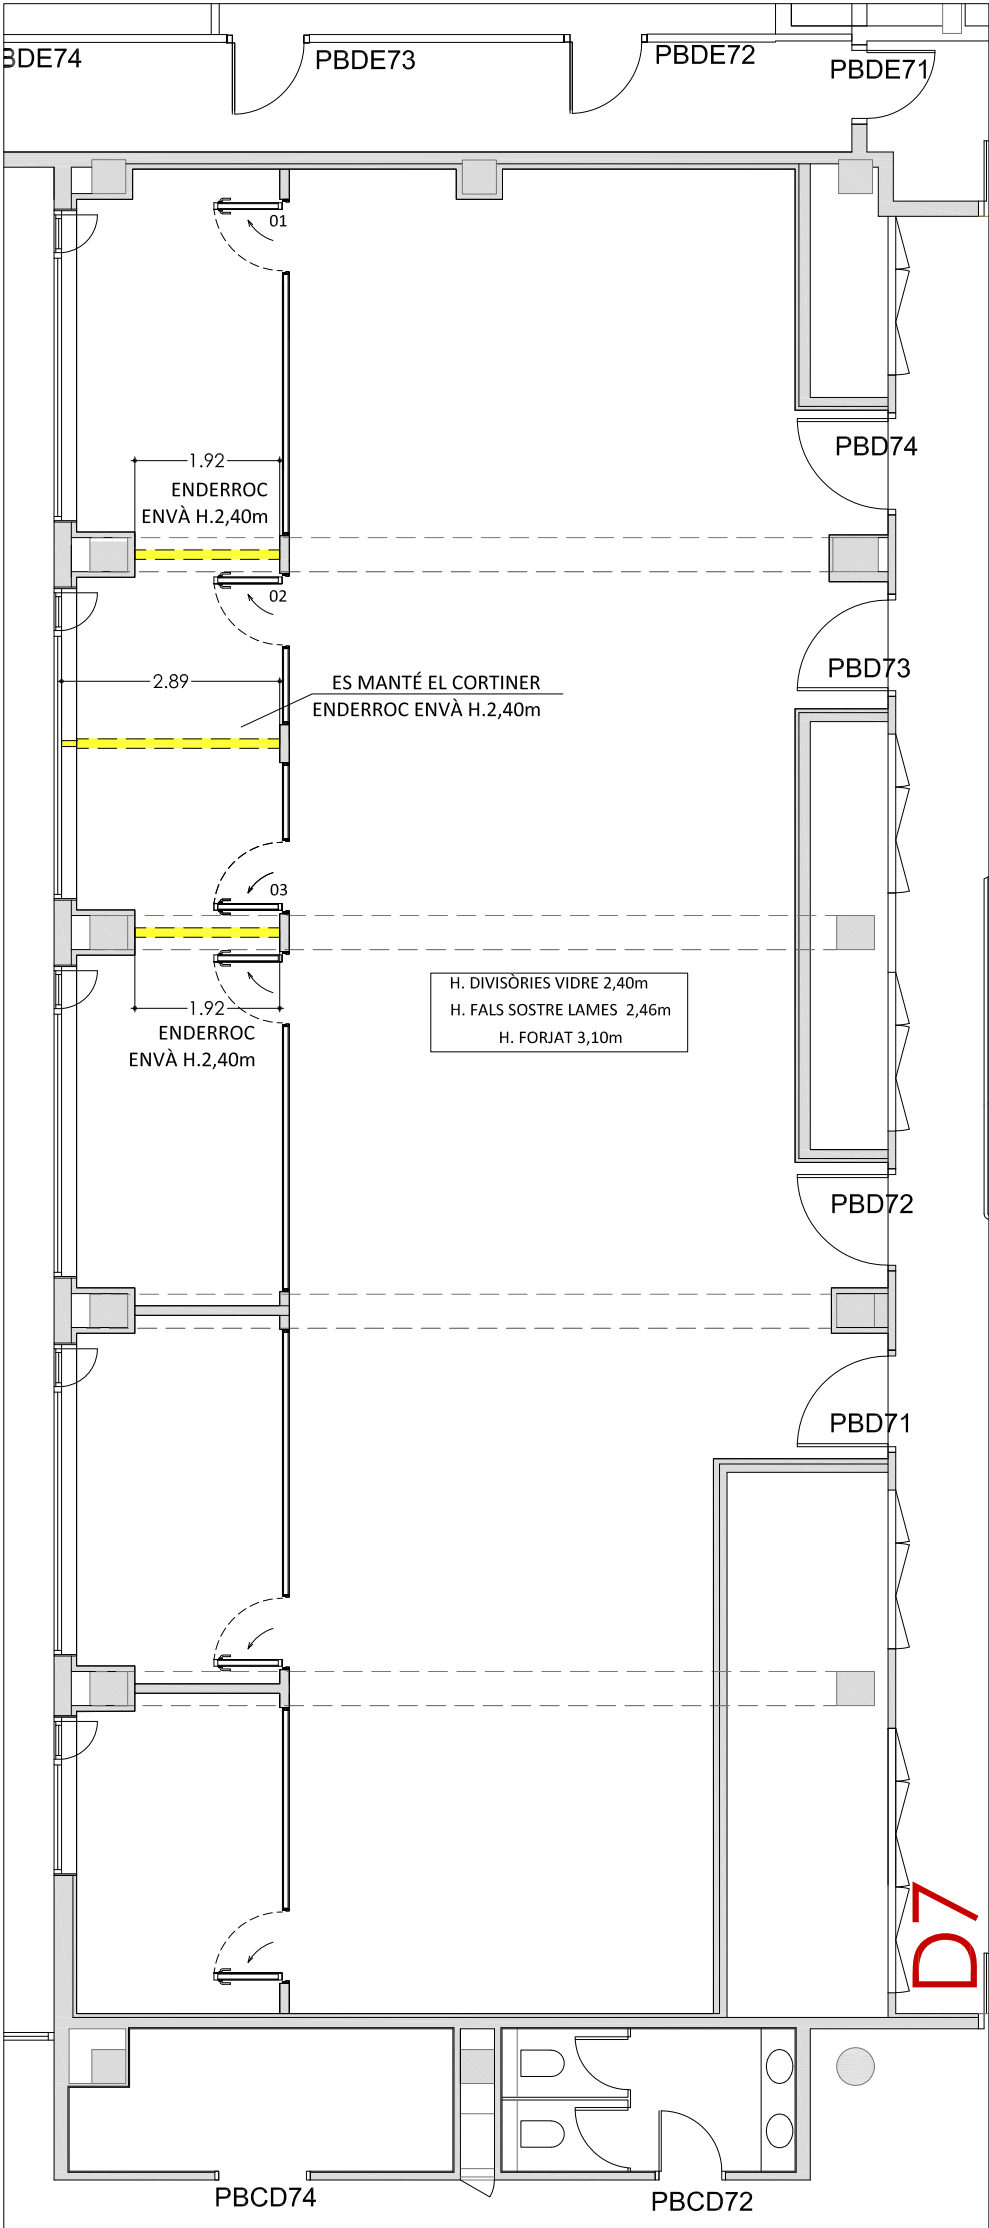


ENDERROC

MÒDUL D7

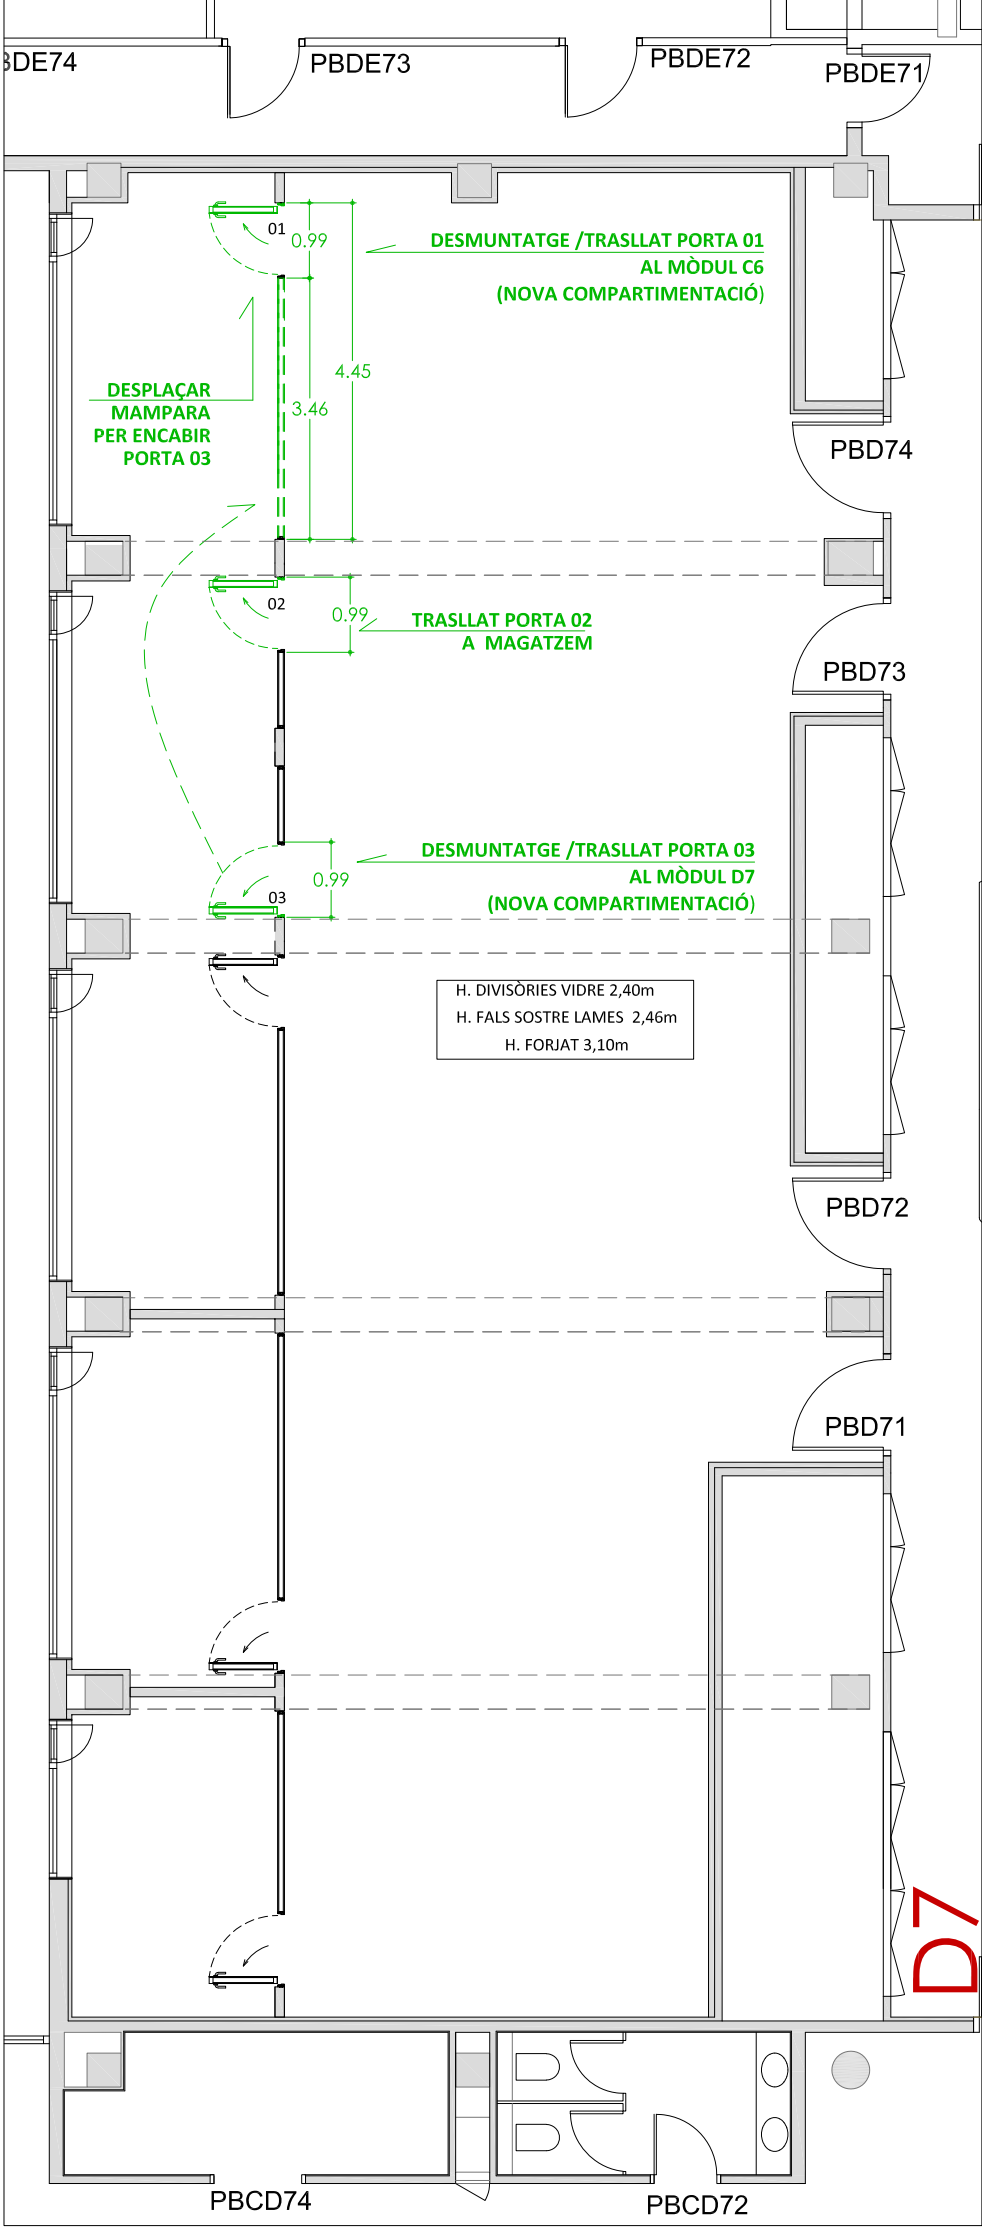


DESMUNTATGE / TRASLLAT

MÒDUL D7

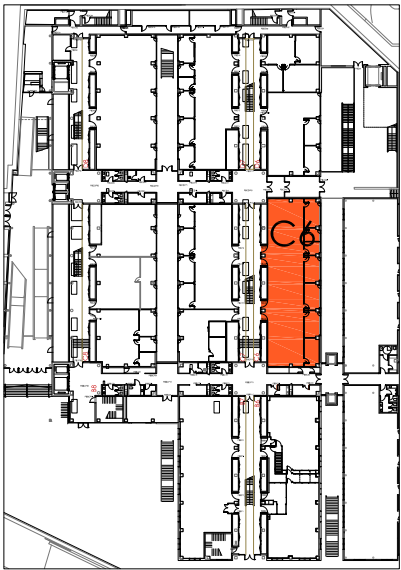


PLANTA BAIXA
EDIFICI CLÚSTER II

6,30m² DENDERROC CEL RAS PLAQUES GUIX LAMINAT FONOABSORVENT PERFORAT	
127,90m² DESMUNTATGE CEL RAS PANELLS LINIALS DE FELTRE HEARTFEELT (EMMAGATZEMAR FINS POSTERIOR MUNTATGE)	

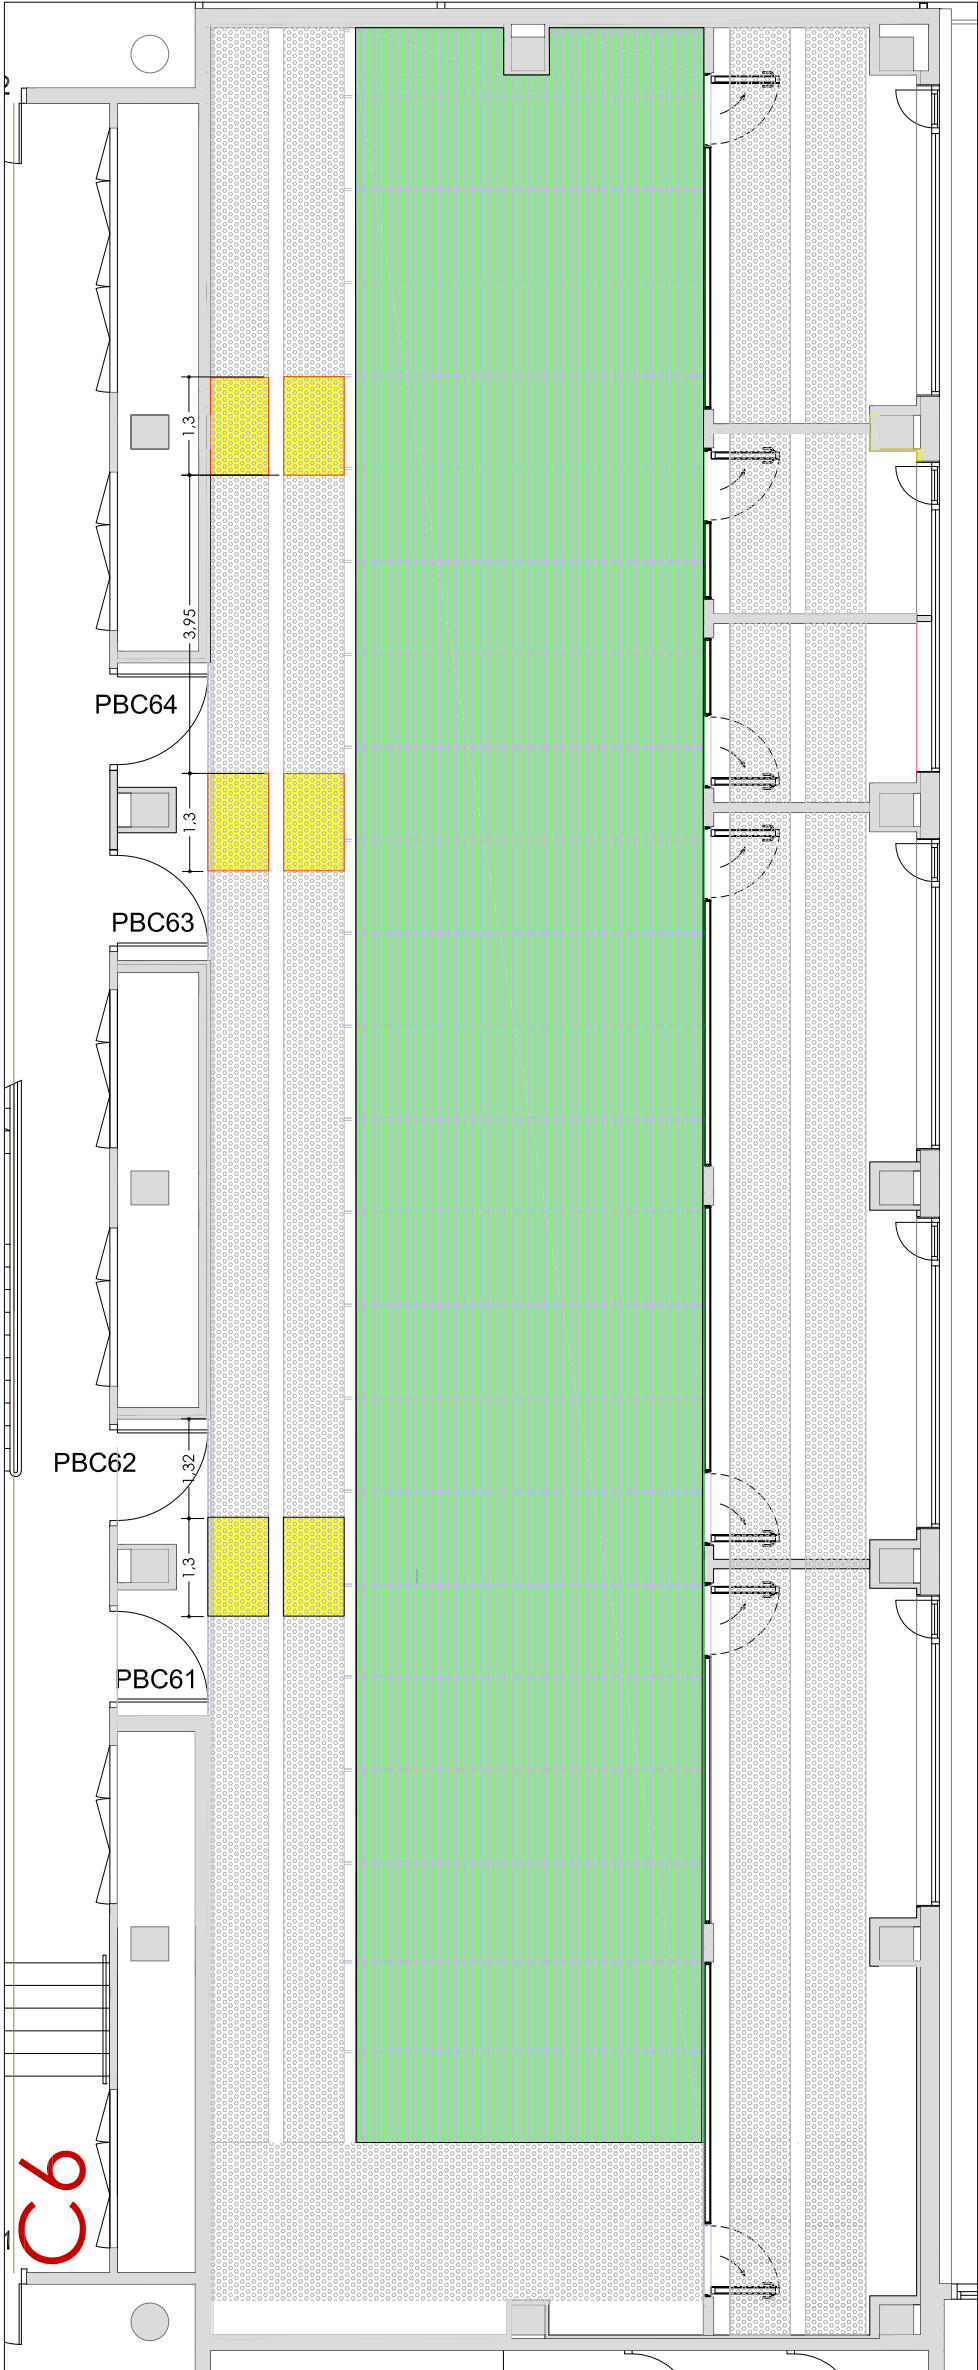


ENDERROC
COMPARTIMENTACIÓ HORIZONTAL CEL RAS

MÒDUL C6

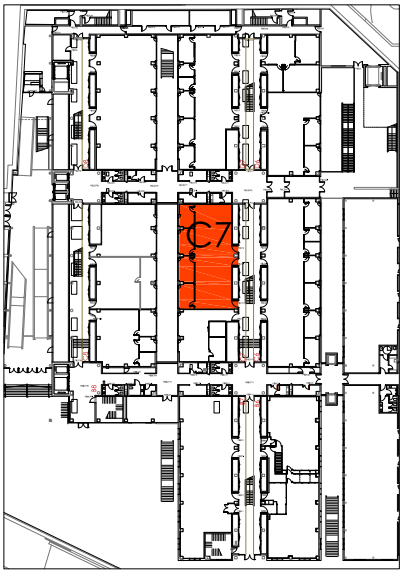


PLANTA BAIXA
EDIFICI CLÚSTER II

25,20m² ENDERROC CEL RAS PLAQUES GUIX LAMINAT FONOABSORVENT PERFORAT	
40,30m² ENDERROC CEL RAS PANELLS LINIALS DE FELTRE HEARTFEELT	
42,70m² DESMUNTATGE CEL RAS PANELLS LINIALS DE FELTRE HEARTFEELT (EMMAGATZEMAR FINS POSTERIOR MUNTATGE)	

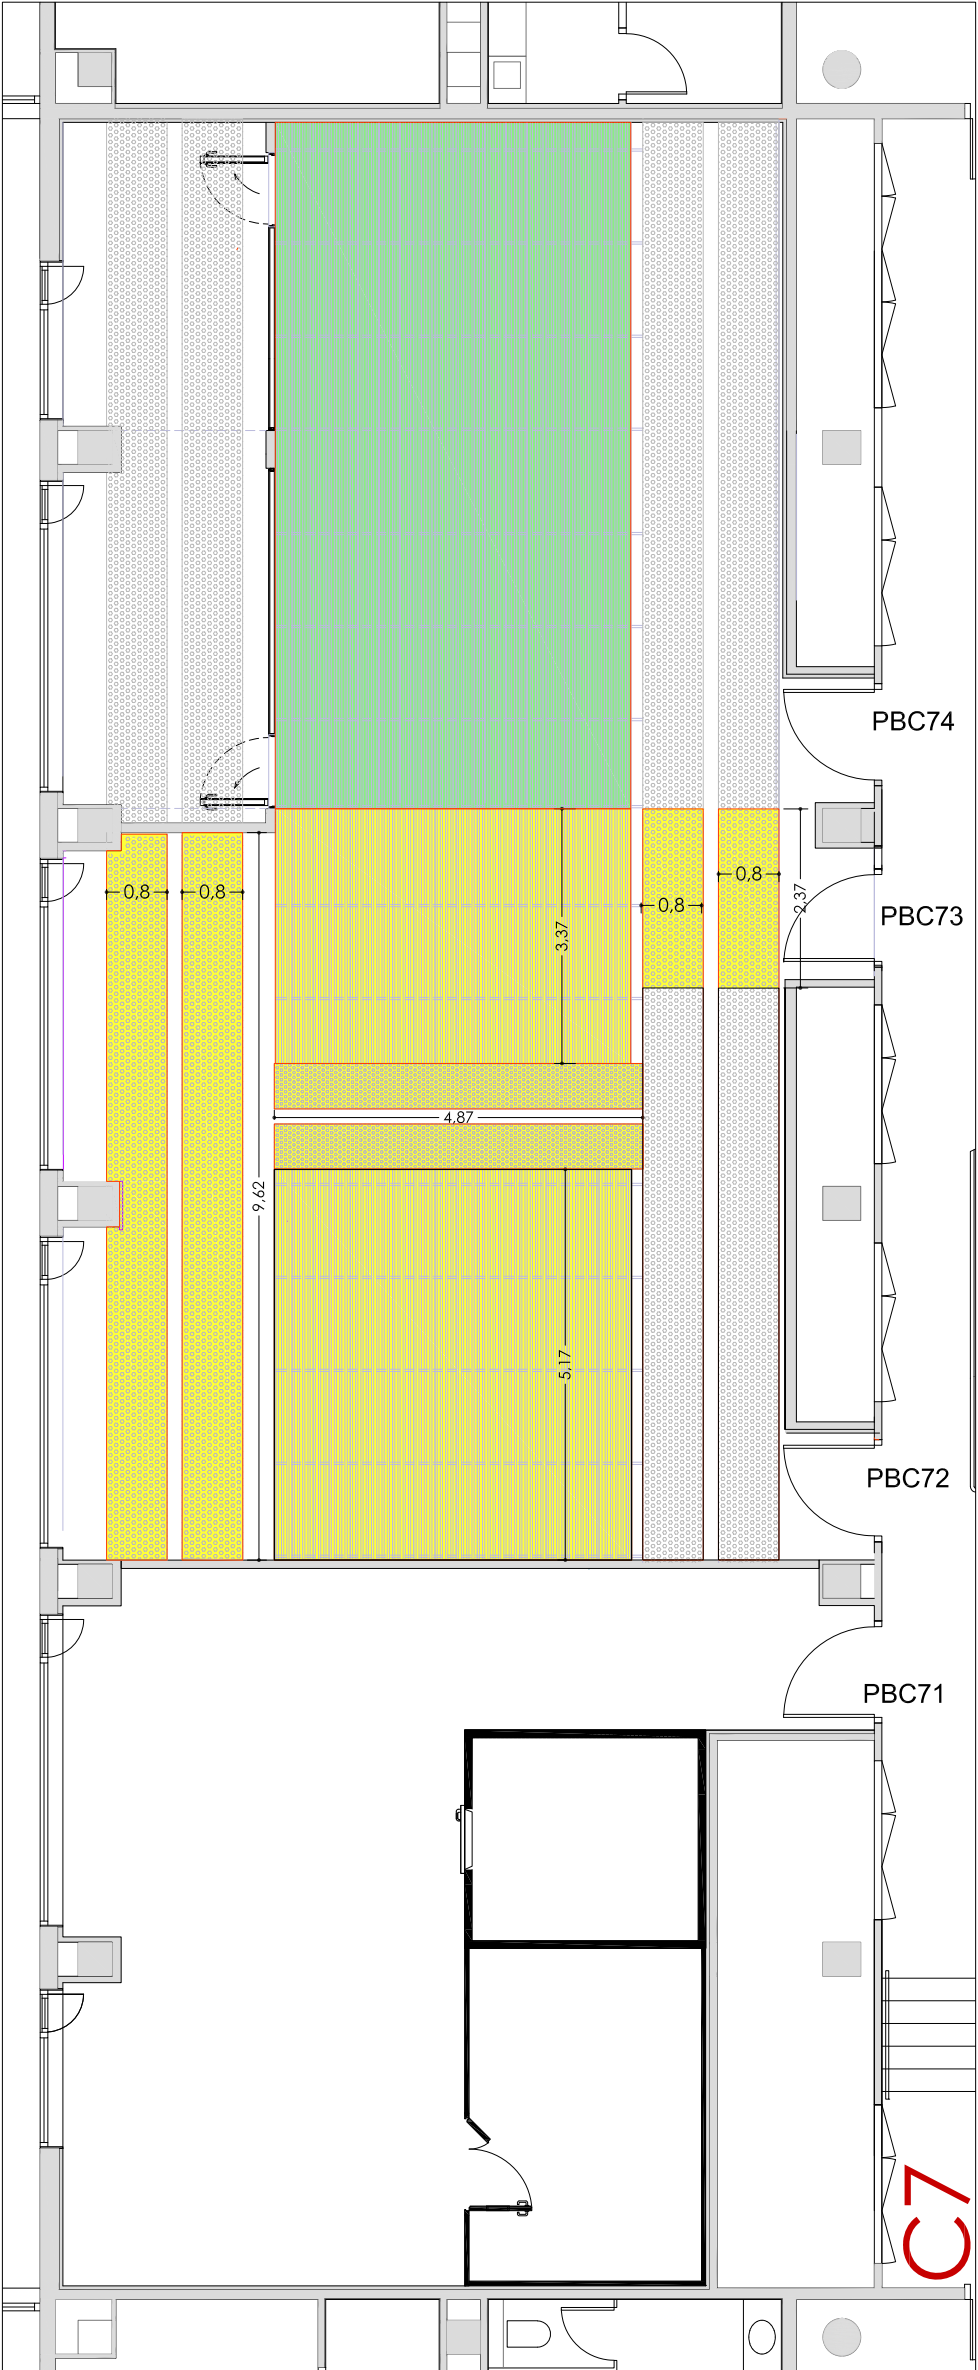


ENDERROC
COMPARTIMENTACIÓ HORIZONTAL CEL RAS

MÒDUL C7

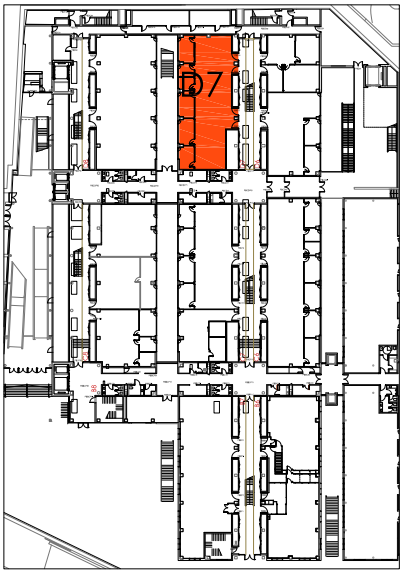


PLANTA BAIXA
EDIFICI CLÚSTER II

3,15m² ENDERROC CEL RAS PLAQUES GUIX LAMINAT FONOABSORVENT PERFORAT	
106,60m² DESMUNTATGE CEL RAS PANELLS LINIALS DE FELTRE HEARTFEELT (EMMAGATZEMAR FINS POSTERIOR MUNTATGE)	

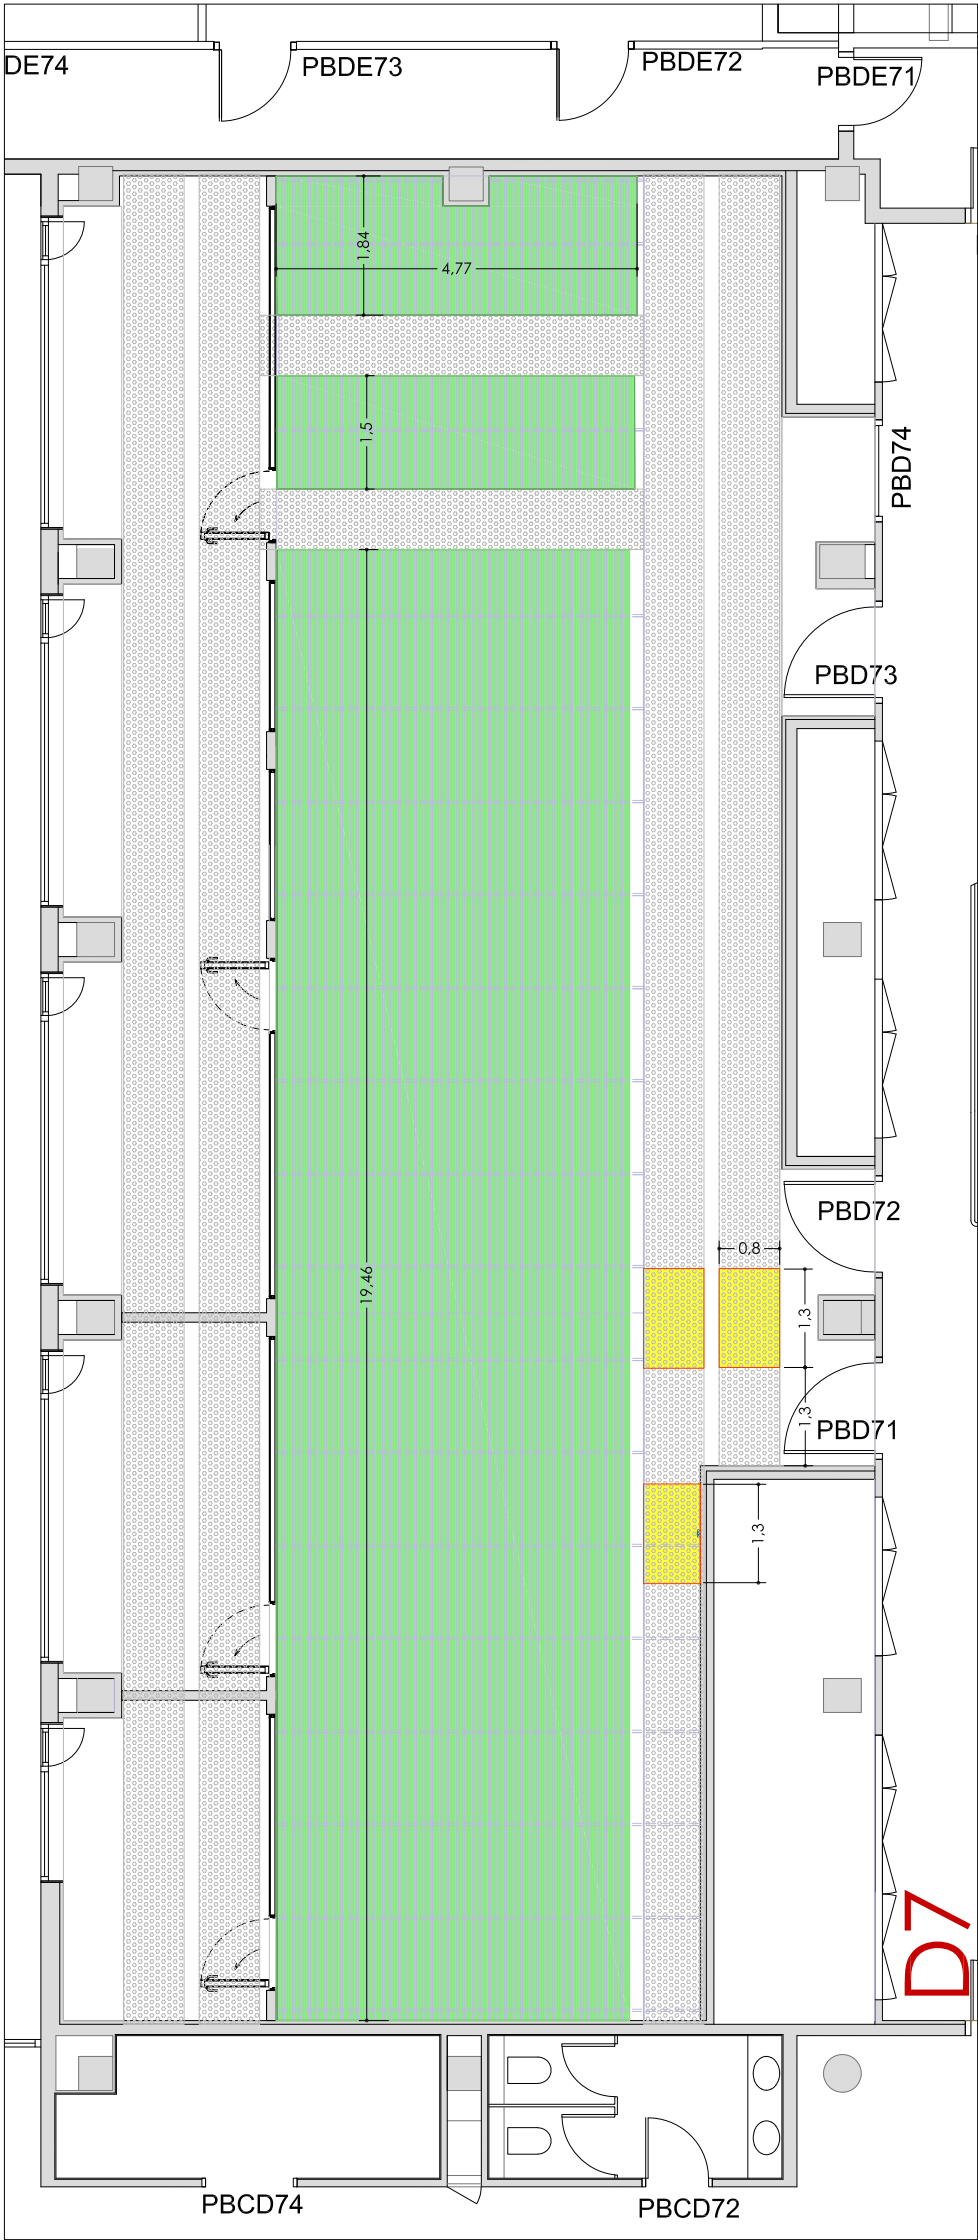


ENDERROC
COMPARTIMENTACIÓ HORIZONTAL CEL RAS

MÒDUL D7

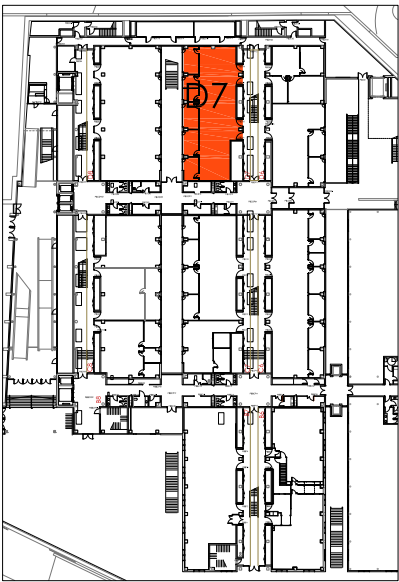


PLANTA BAIXA
EDIFICI CLÚSTER II

226,90m² OBRA NOVA, MÒDUL D7

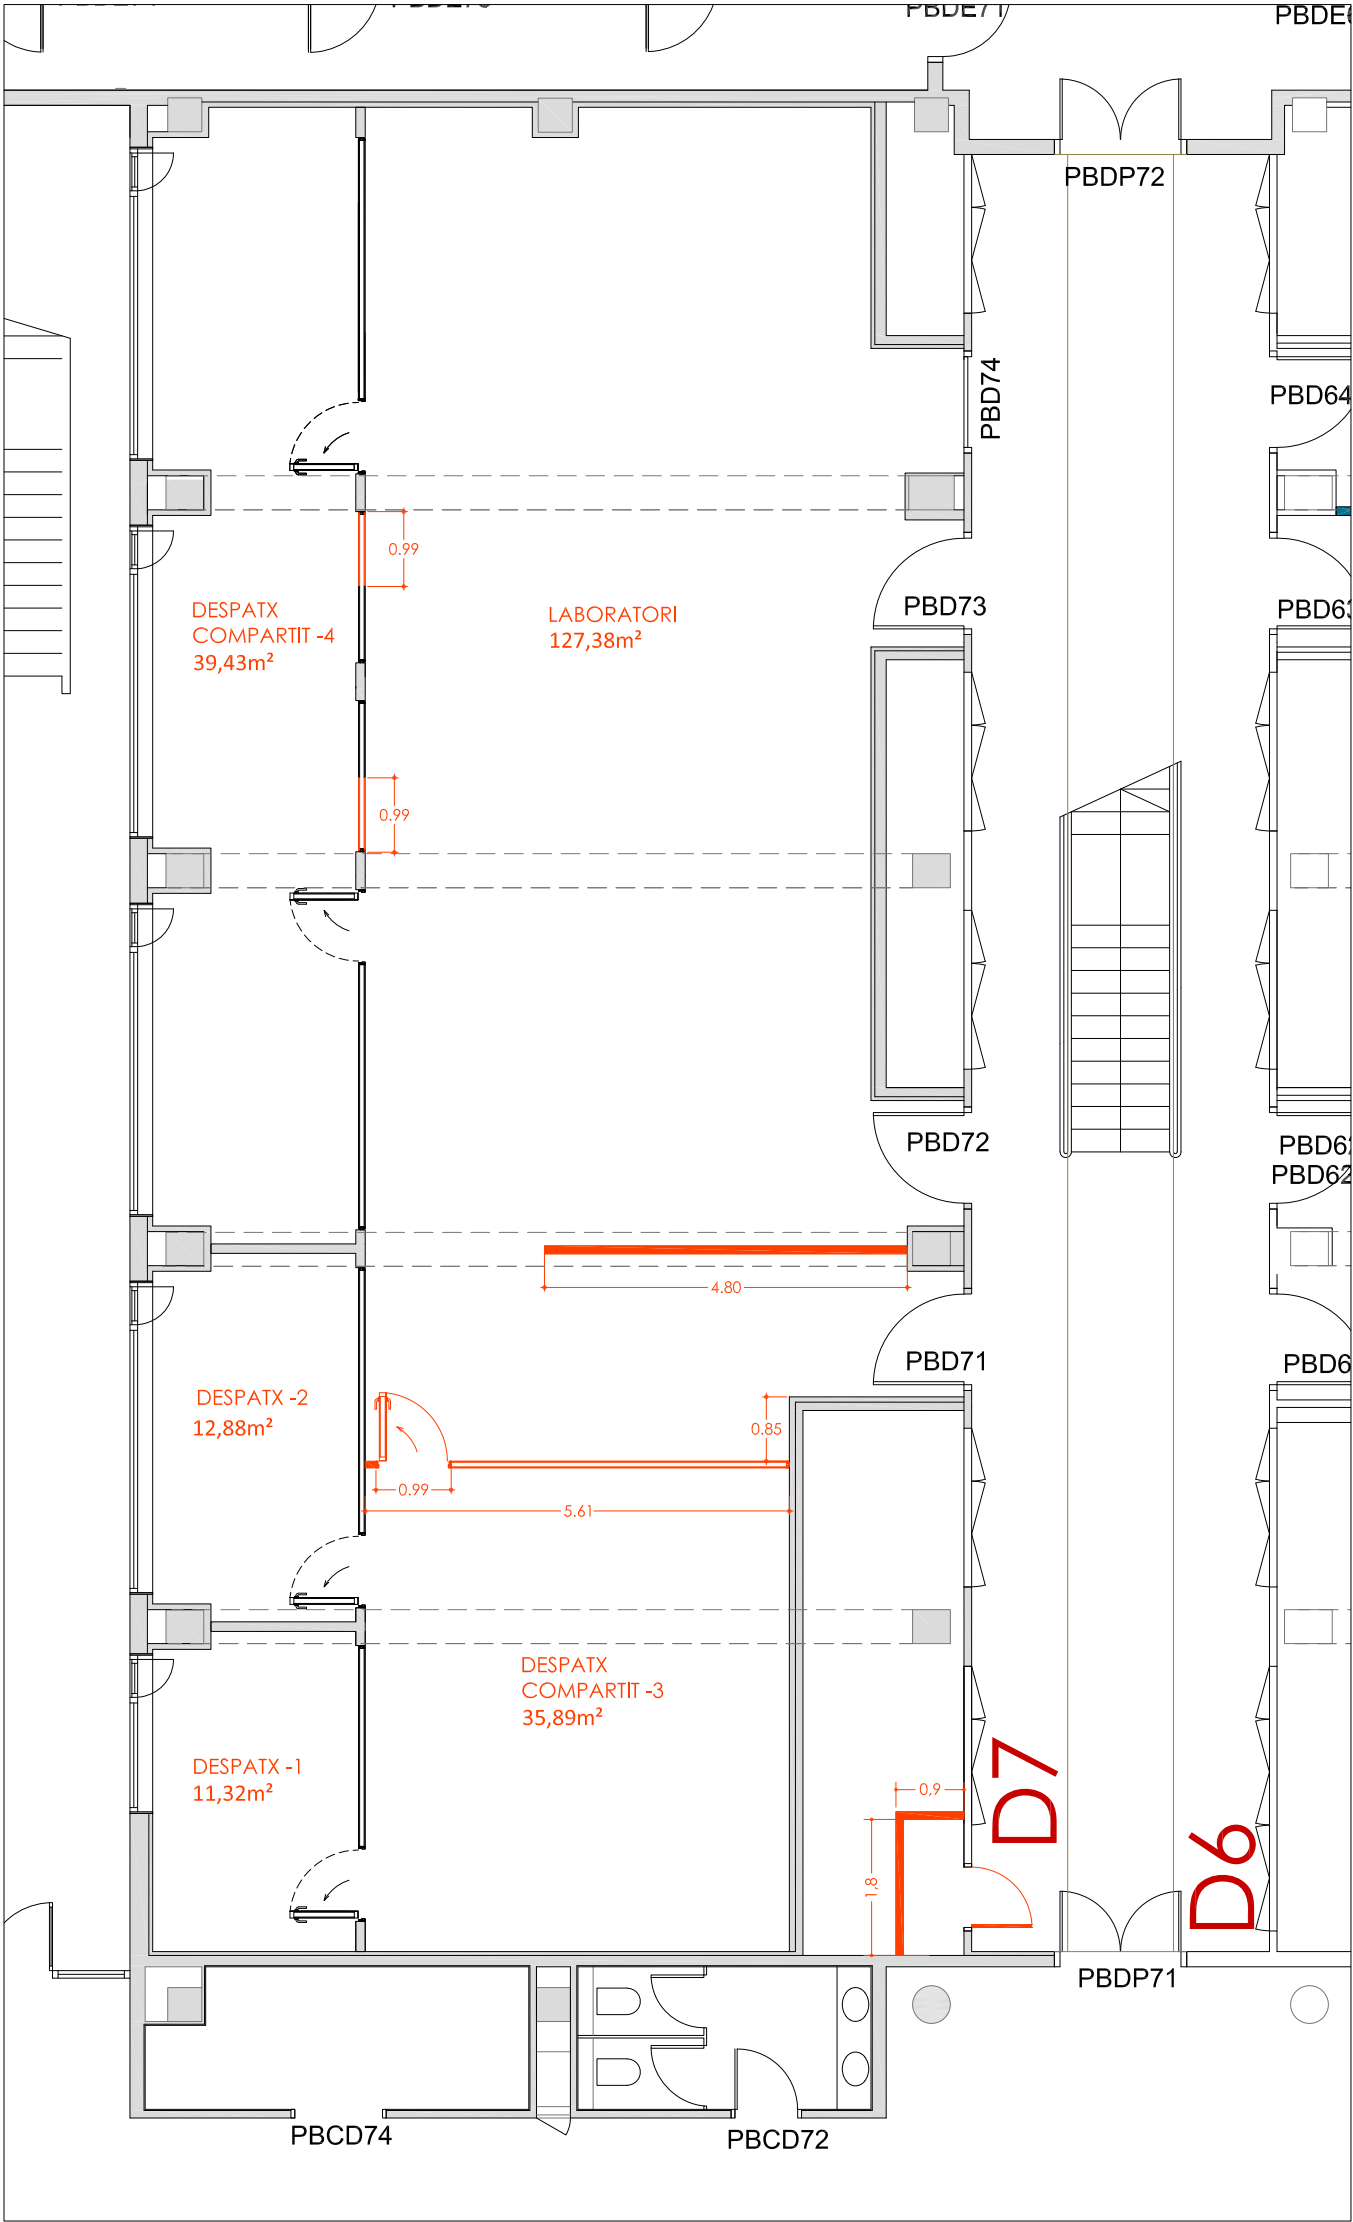


OBRA NOVA

MÒDUL D7

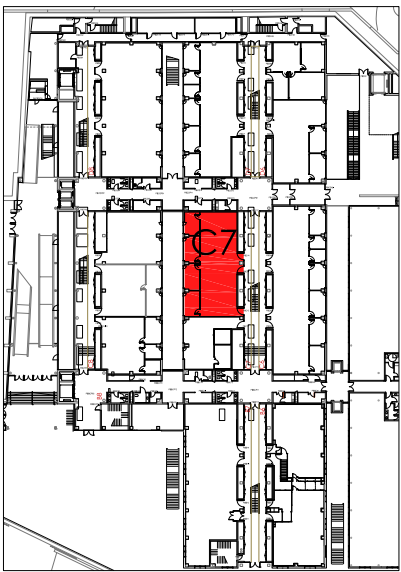

PLANTA BAIXA
EDIFICI CLÚSTER II


181,70m² OBRA NOVA MÒDUL C7

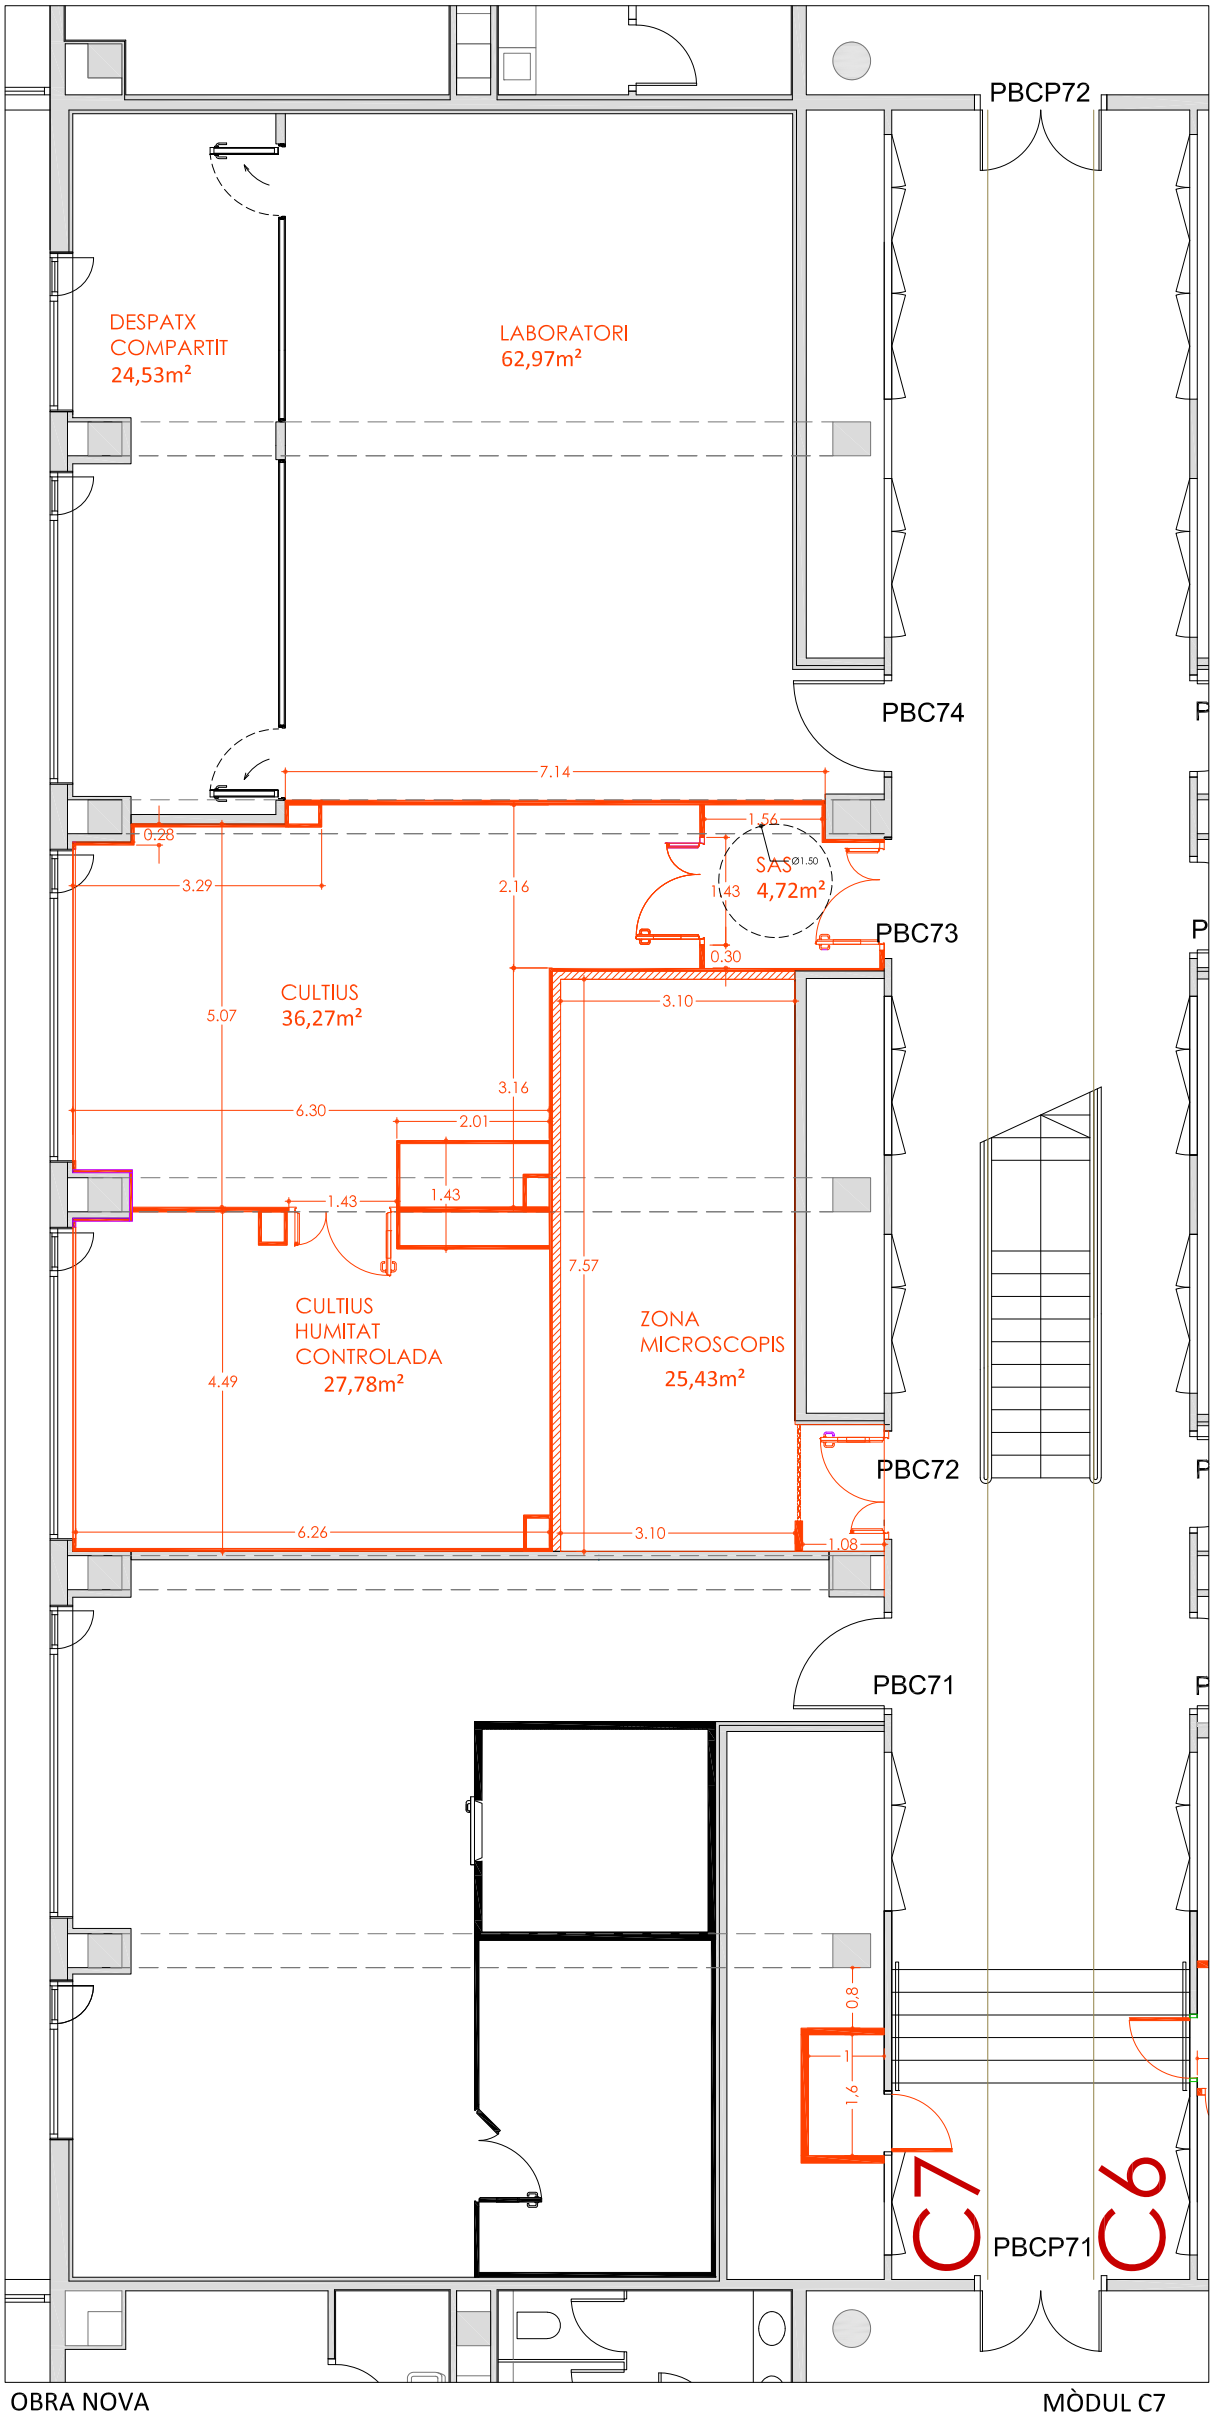

OBRA NOVA


MÒDUL C7

DOCUMENTACIÓ TÈCNICA-PLÀNOLS:	SITUACIÓ:	CONCESSIONARI:	ARQUITECTA:	CONTINGUT:	DGA.2.1	ESCALA: 1:100	DATA:	
SANT JOAN DE DÉU - IBECS	PLANTA BAIXA EDIFICI CLÚSTER II	PARC CIENTÍFIC DE BARCELONA	ANNA MEZQUITA I MAS	OBRA NOVA MÒDUL C7		0 1m	JULIOL 2026	
PLANTA BAIXA EDIFICI CLÚSTER II	C/ BALDIRÍ REIXAC, 4-8		COL·LEGIADA NÚM: 30259-7					

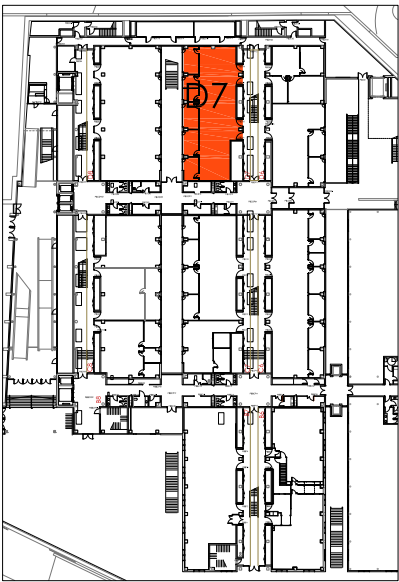


PLANTA BAIXA
EDIFICI CLÚSTER II

226,90m² OBRA NOVA, MÒDUL D7

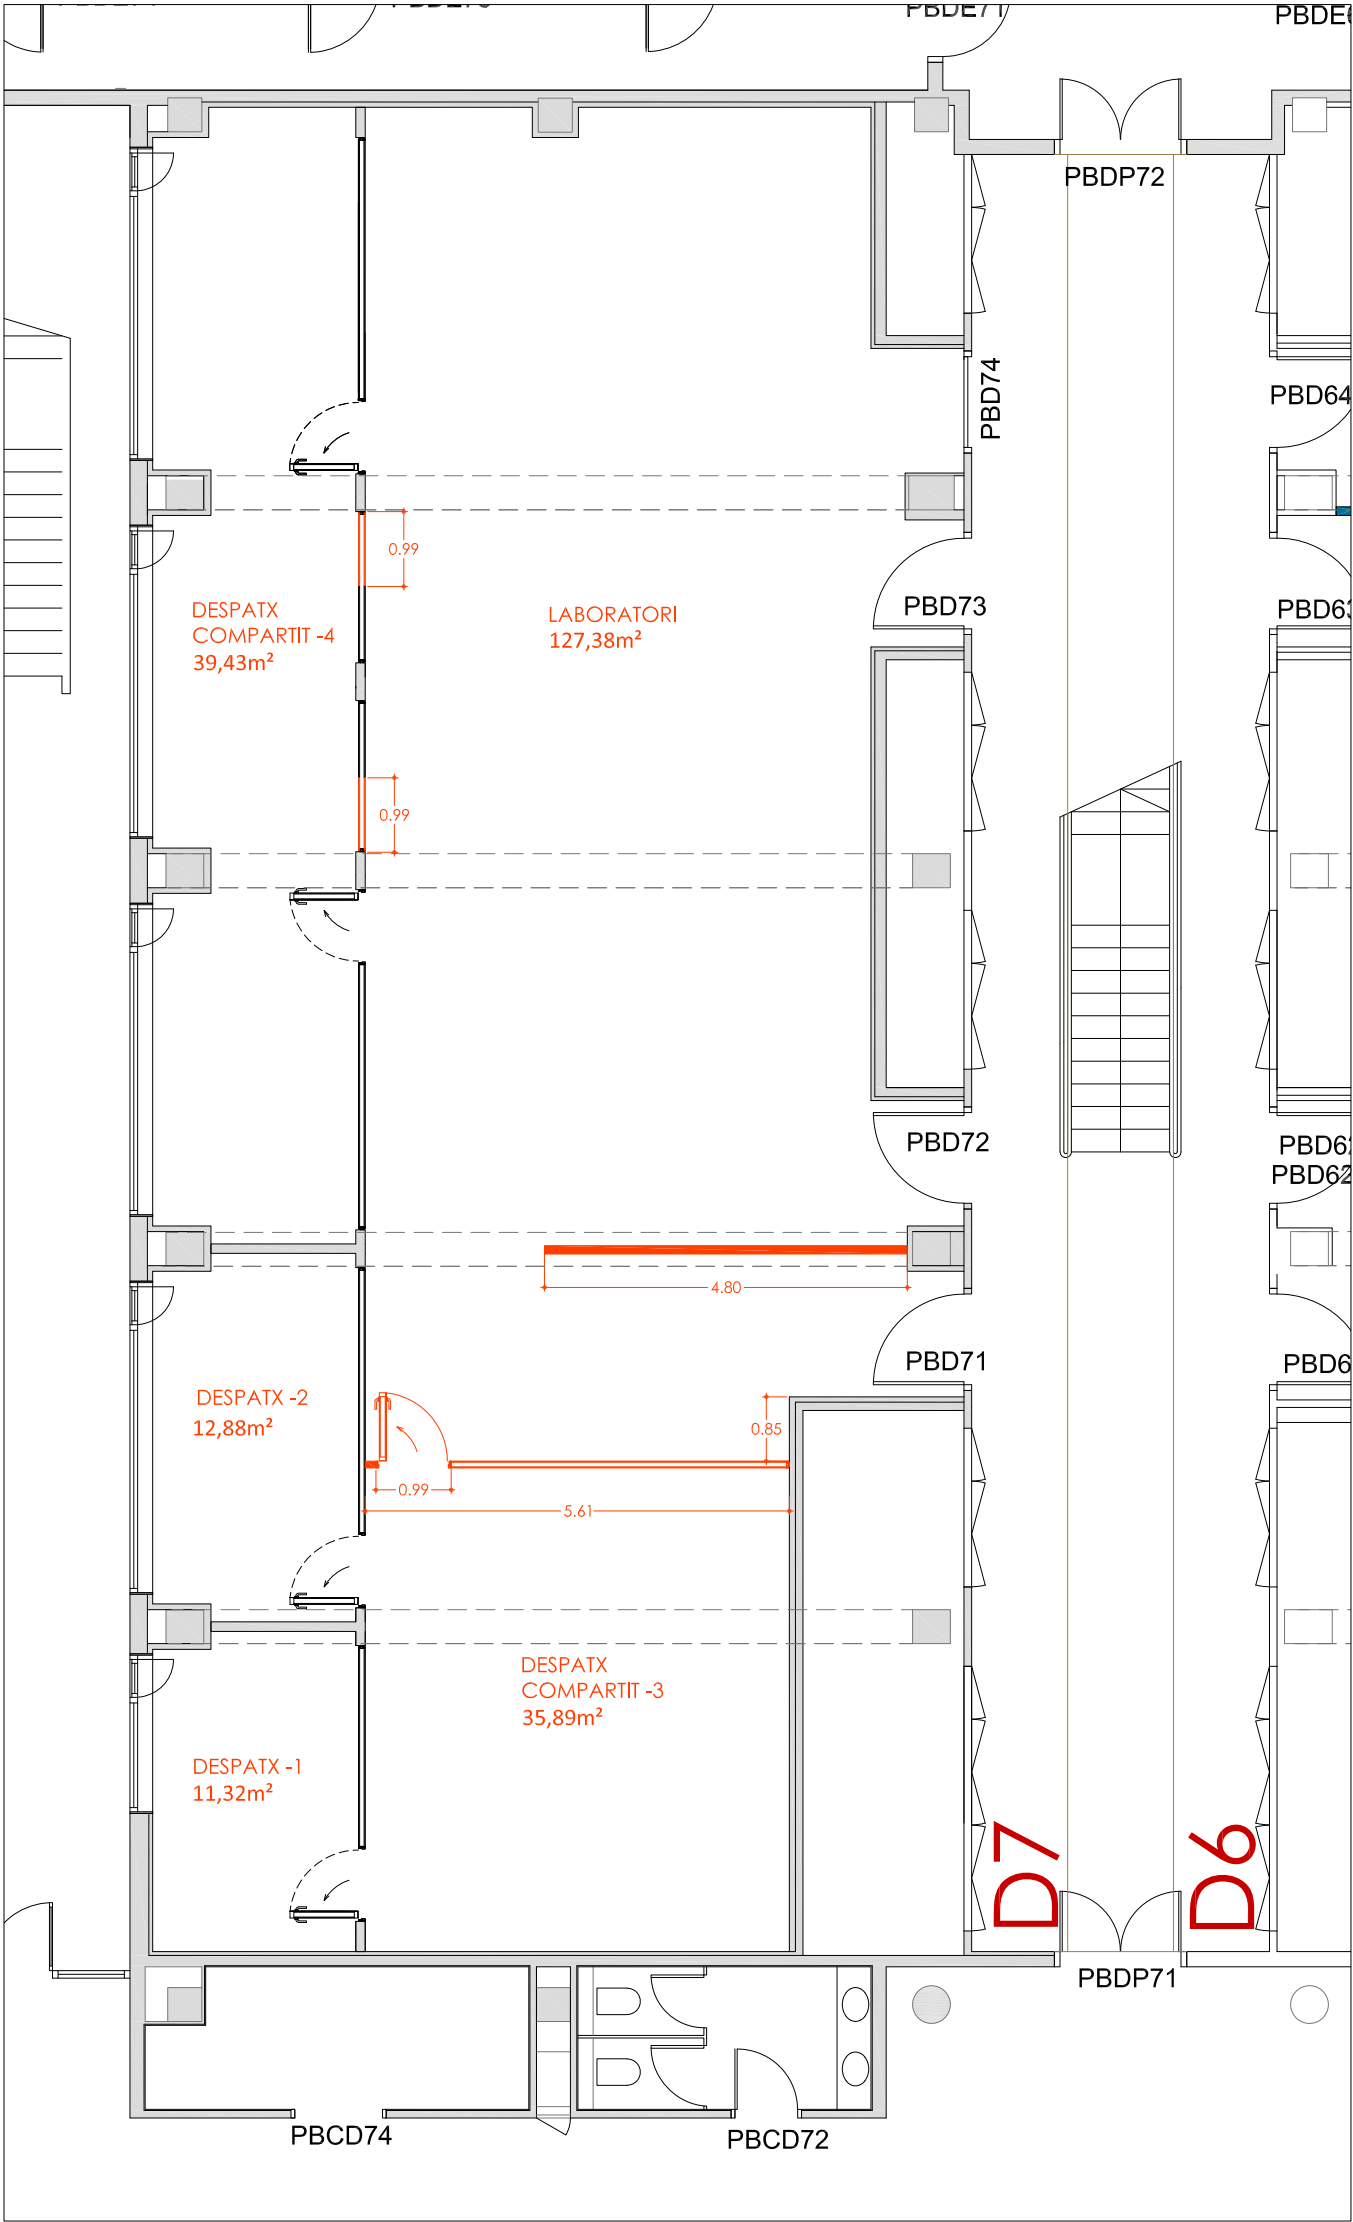


OBRA NOVA

MÒDUL D7

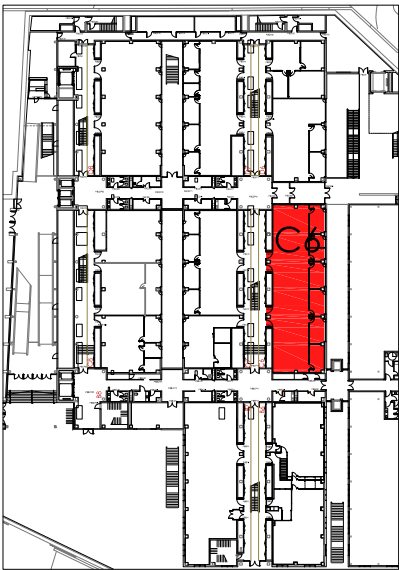


PLANTA BAIXA
EDIFICI CLÚSTER II

2,80m² CORTINER SUPERIOR PLAQUES DE GUIX LAMINAT H. 0,70m	CV1
5,25m² COMPARTIMENTACIÓ VERTICAL MAMPARES DE VIDRE H.2,40m	CV2
47,80m² COMPARTIMENTACIÓ VERTICAL PLAQUES DE GUIX LAMINAT	CV3
1,80m² TANCAMENT PERIMETRAL DE PATI PER UBICACIÓ SAI, COMPARTIMENTACIONS VERTICALS DE PLAQUES DE GUIX LAMINAT HIDRÒFUG, EL LOCAL QUEDARÀ VENTILAT A TRAVÉS DE LA NOVA PORTA PERFORADA. S'INCORPORA PORTA INTERIOR PER ACCEDIR INTRODUIR EL SAI. SITUAT EL PATI C6	CV3.1

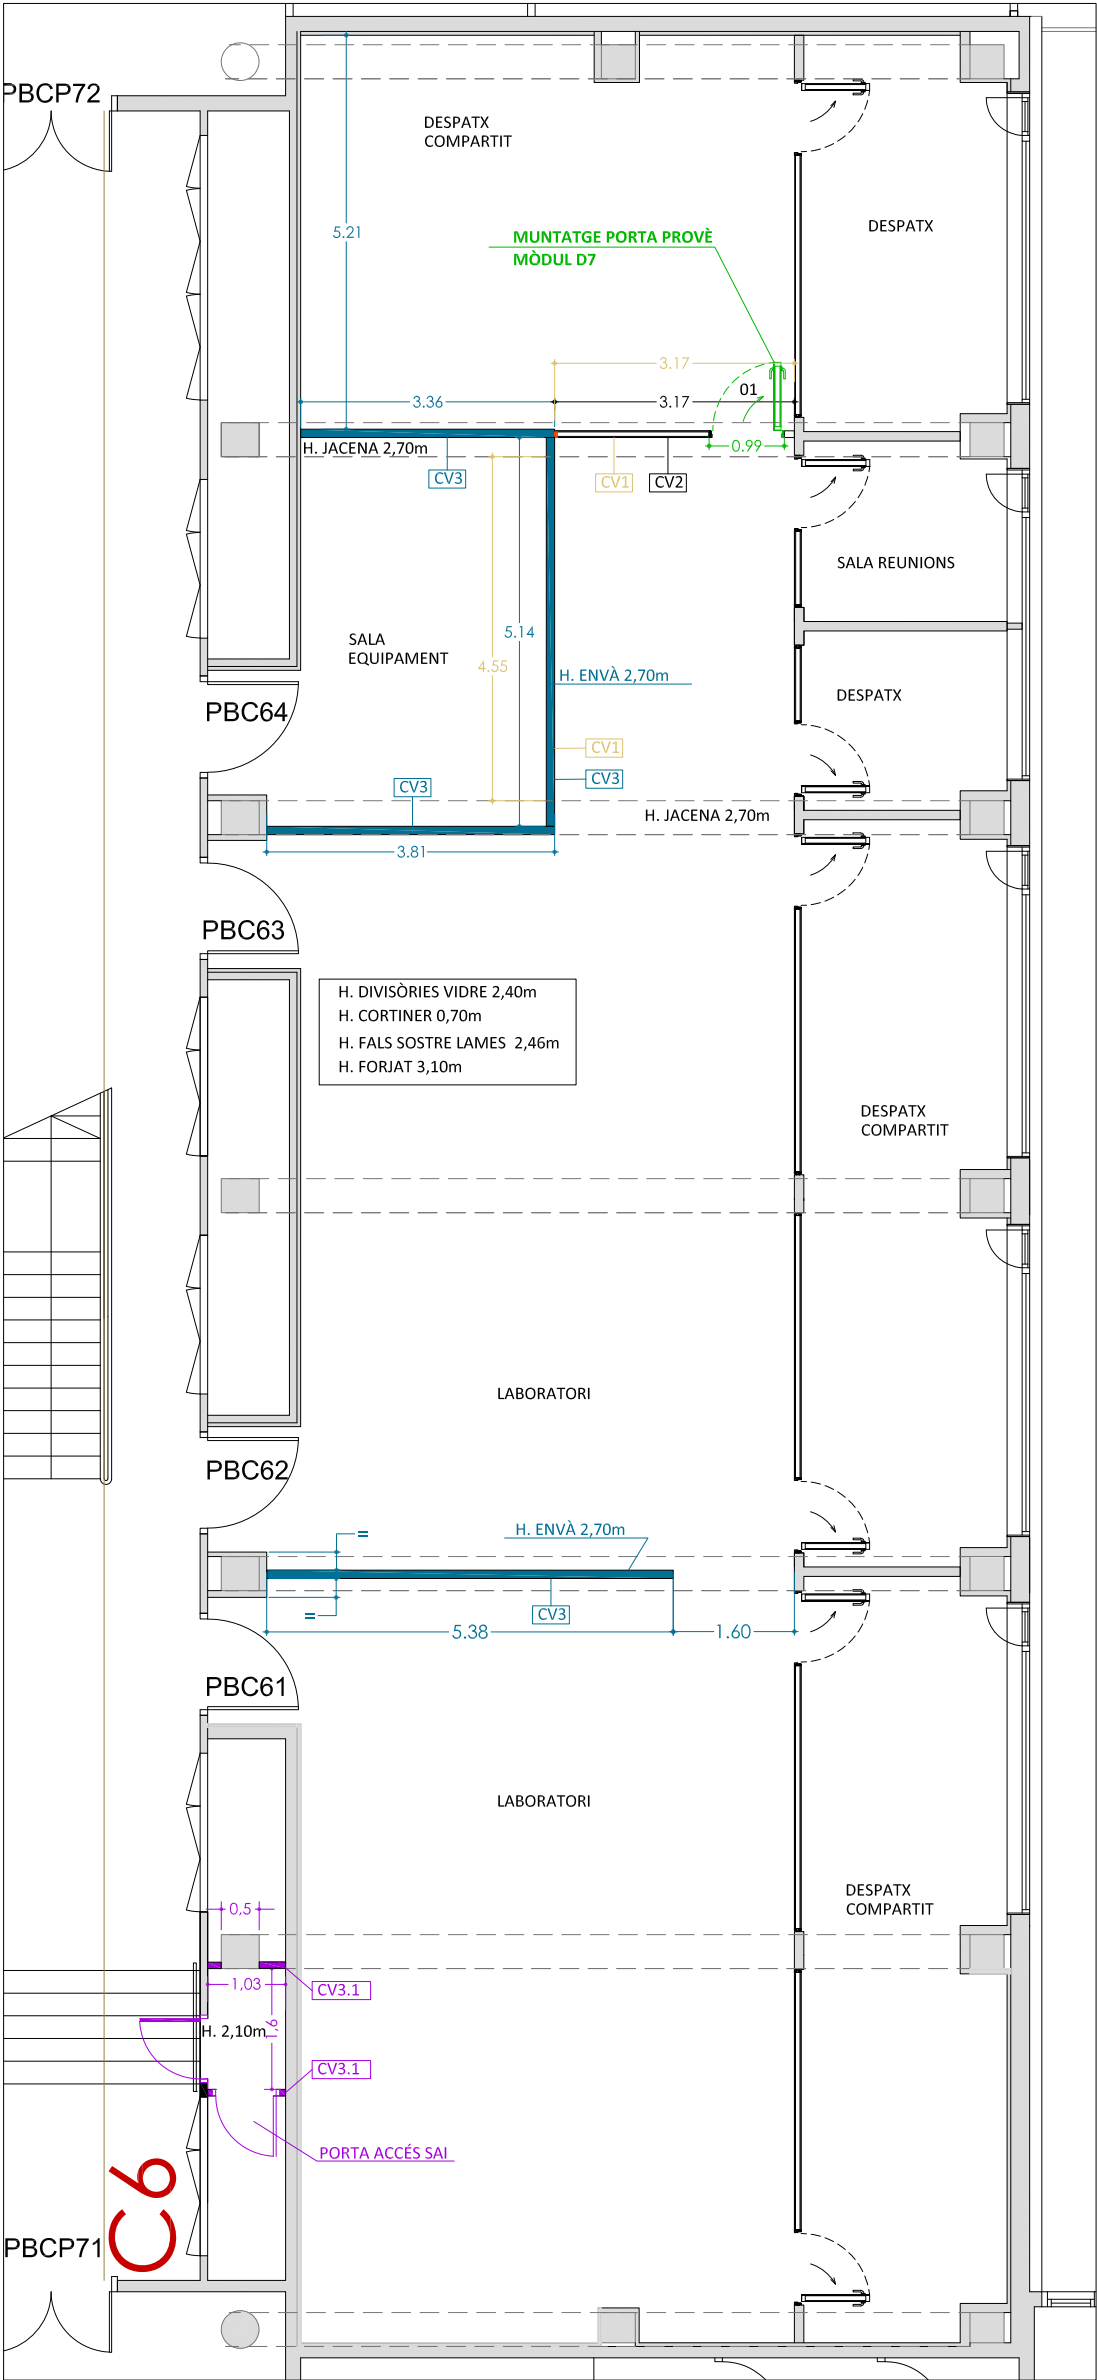


COMPARTIMENTACIÓ VERTICAL

MÒDUL C6

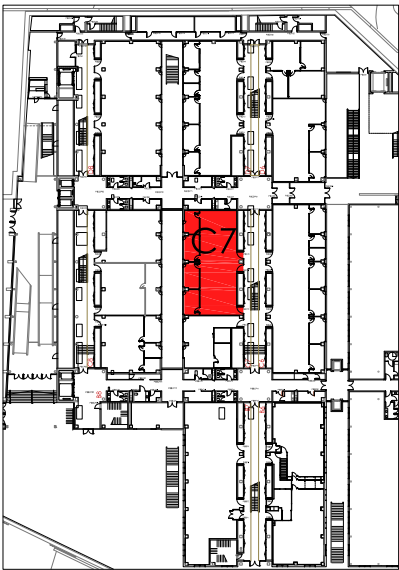


PLANTA BAIXA
EDIFICI CLÚSTER II

35,70m² COMPARTIMENTACIÓ VERTICAL PLAQUES DE GUIX LAMINAT	CV3
31,15m² COMPARTIMENTACIÓ VERTICAL PANELL HIGIÈNIC GRUIX 60mm. H.2,50m AMB PERFIL SANITARI CÒNCAV	CV4
100m² COMPARTIMENTACIÓ VERTICAL PANELL HIGIÈNIC GRUIX 40mm. H.2,50m AMB PERFIL SANITARI CÒNCAV	CV5
PDP-...PORTA DOBLE PANELL HIGIÈNIC AMB ESPIELL, 4/uts	
8m² TANCAMENT PERIMETRAL DE PATI PER UBICACIÓ SAI, COMPARTIMENTACIONS VERTICALS DE PLAQUES DE GUIX LAMINAT HIDRÒFUG, EL LOCAL QUEDARÀ VENTILAT A TRAVÉS DE LA NOVA PORTA PERFORADA. SITUAT EL PATI C7	CV3.1

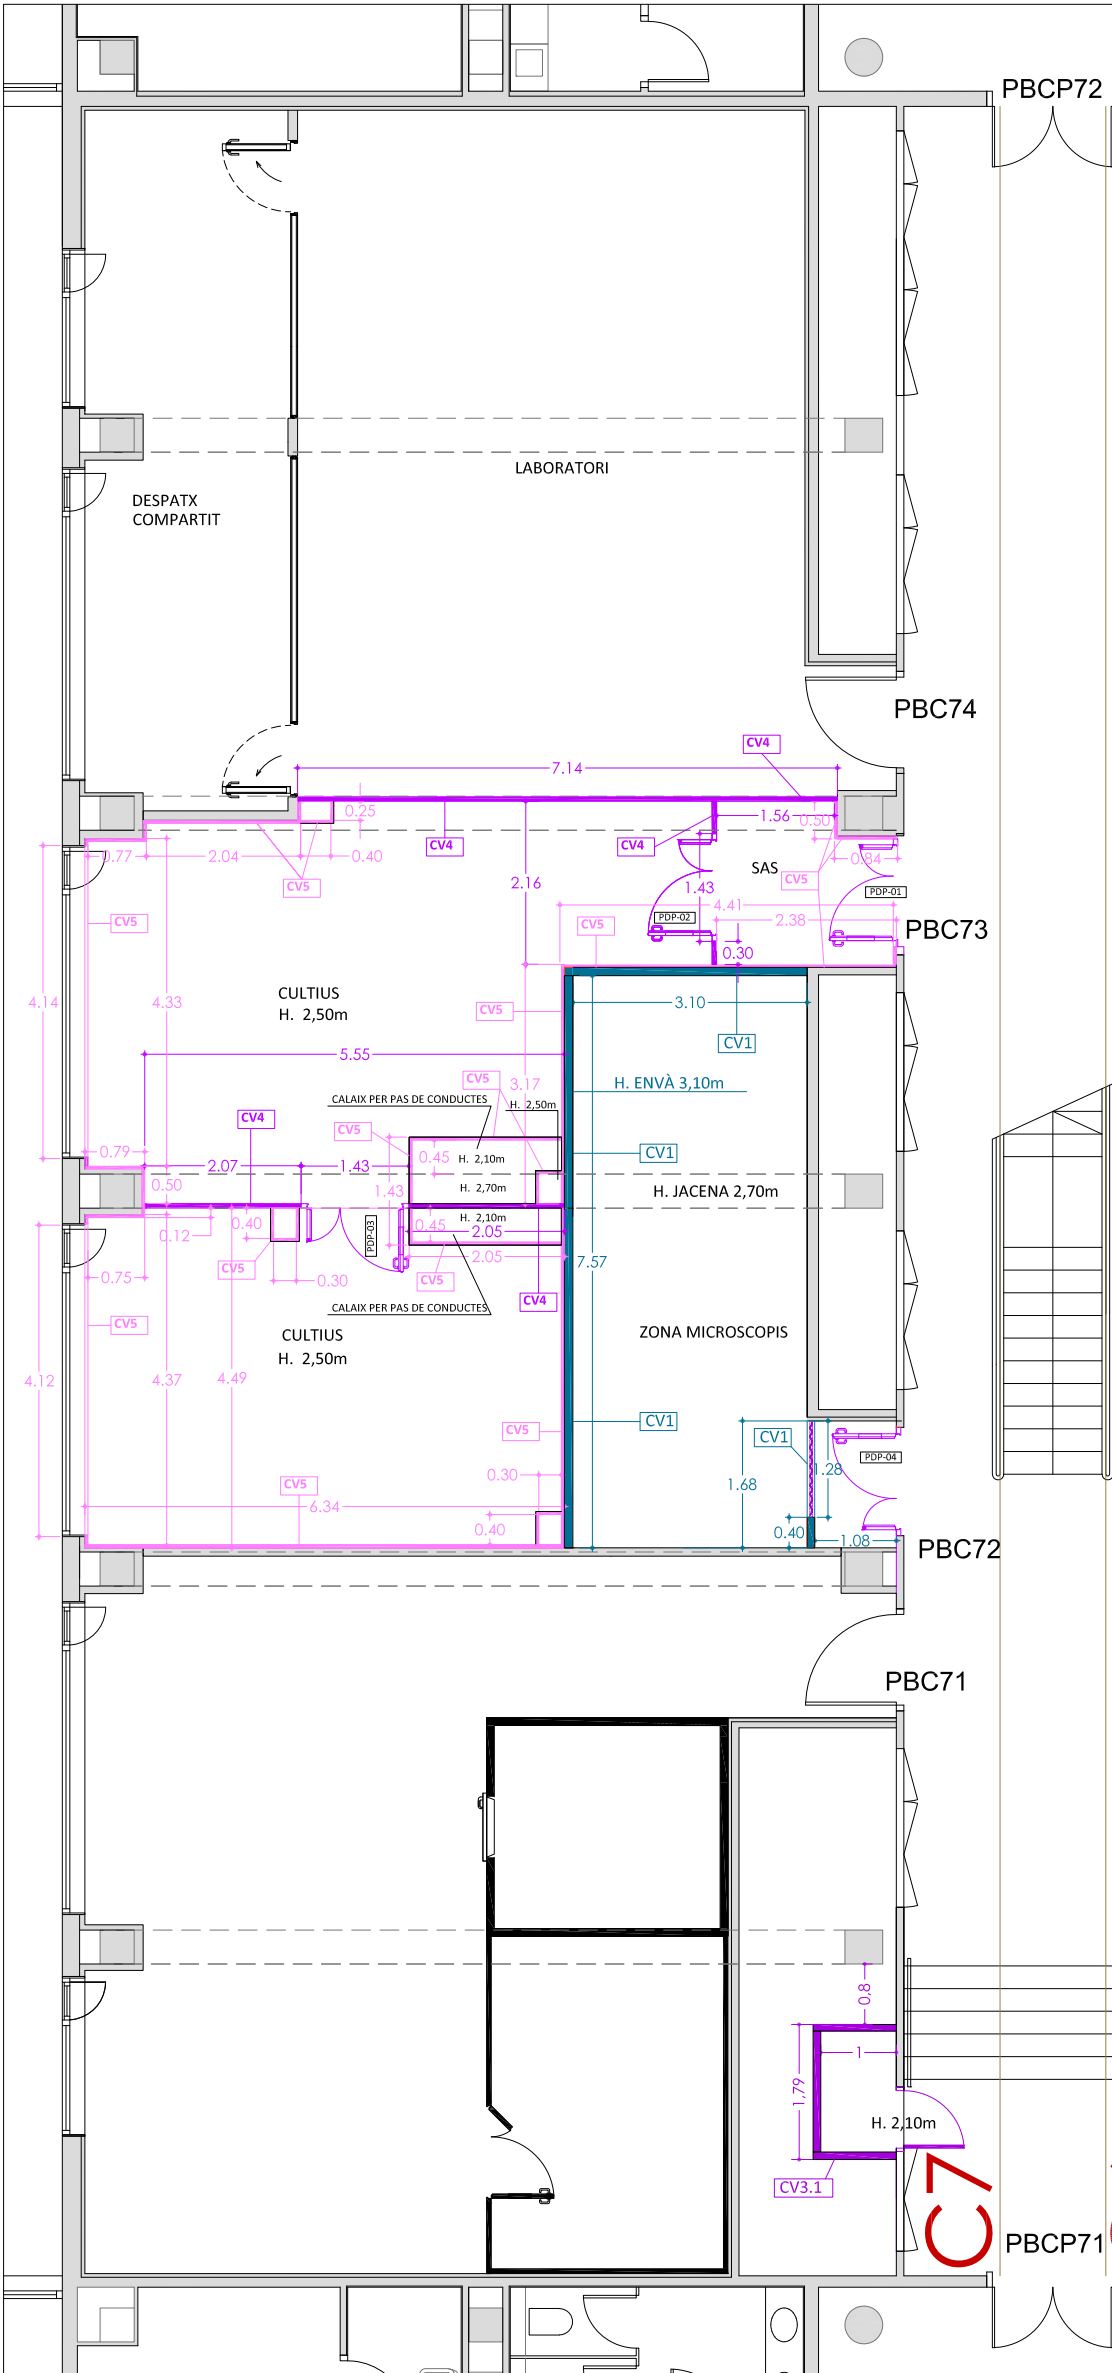


COMPARTIMENTACIÓ VERTICAL


MÒDUL C7

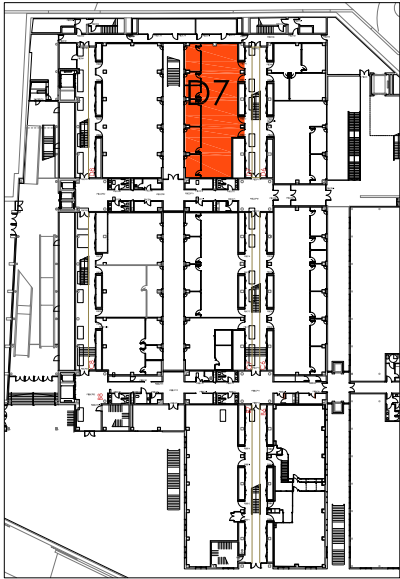

PLANTA BAIXA
EDIFICI CLÚSTER II


3,95m² CORTINER SUPERIOR PLAQUES DE GUIX LAMINAT H. 0,70m	CV1
33,80m² MUNTATGE COMPARTIMENTACIÓ VERTICAL MAMPARES DE VIDRE EXISTENTS H. 2,40m	CV2
12,96m² COMPARTIMENTACIÓ VERTICAL PLAQUES DE GUIX LAMINAT	CV3
17,35m² COMPARTIMENTACIÓ VERTICAL PLAQUES DE GUIX LAMINAT PROVISIONAL (tancament RACK)	CV3
8,95m² TANCAMENT PERIMETRAL DE PATI PER UBICACIÓ SAI, COMPARTIMENTACIONS VERTICALS DE PLAQUES DE GUIX LAMINAT HIDRÒFUG, EL LOCAL QUEDARÀ VENTILAT A TRAVÉS DE LA NOVA PORTA PERFORADA. SITUAT EL PATI D7	CV3.1

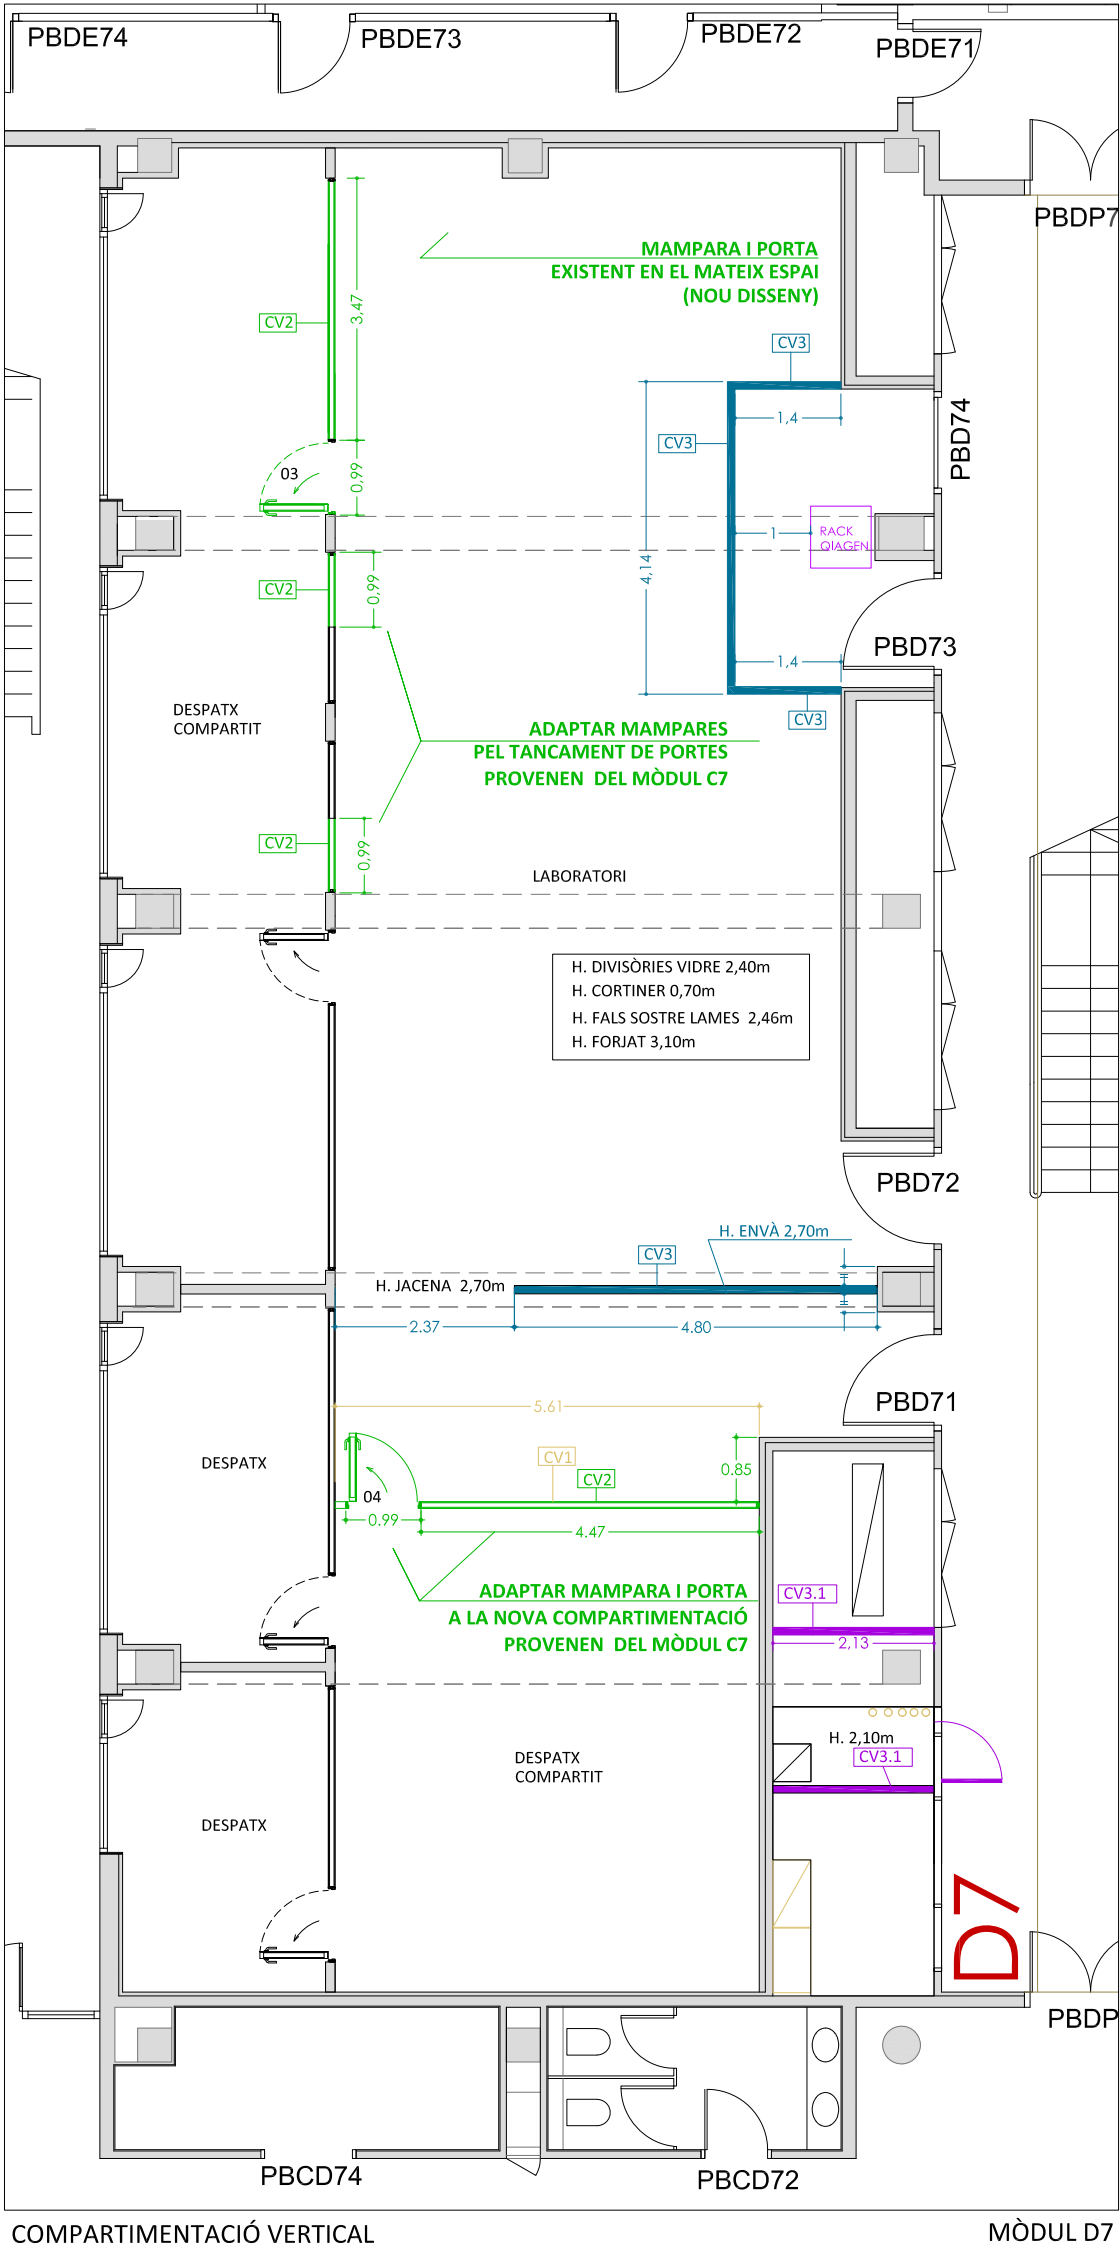

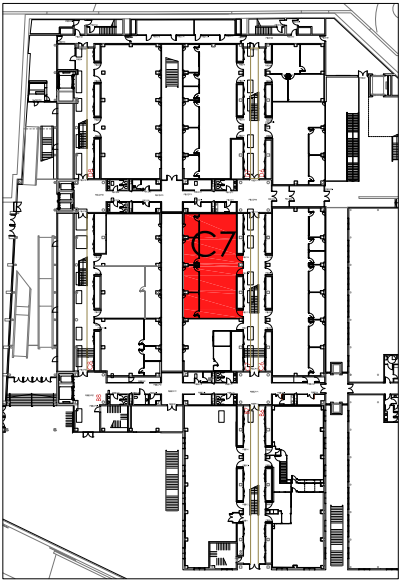


PLANTA BAIXA
EDIFICI CLÚSTER II

7,45m² NOU CEL RAS PLAQUES GUIX LAMINAT FONOABSORVENT PERFORAT	
127,90m² MUNTATGE CEL RAS PANELLS LINIALS DE FELTRE HEARTFEELT	
1,80m² TANCAMENT PATI PER UBICACIÓ SAI, RECOBRIMENT SUPERIOR AMB FORMACIÓ DE PENDENTS AMB XAPA GALVANITZADA.	

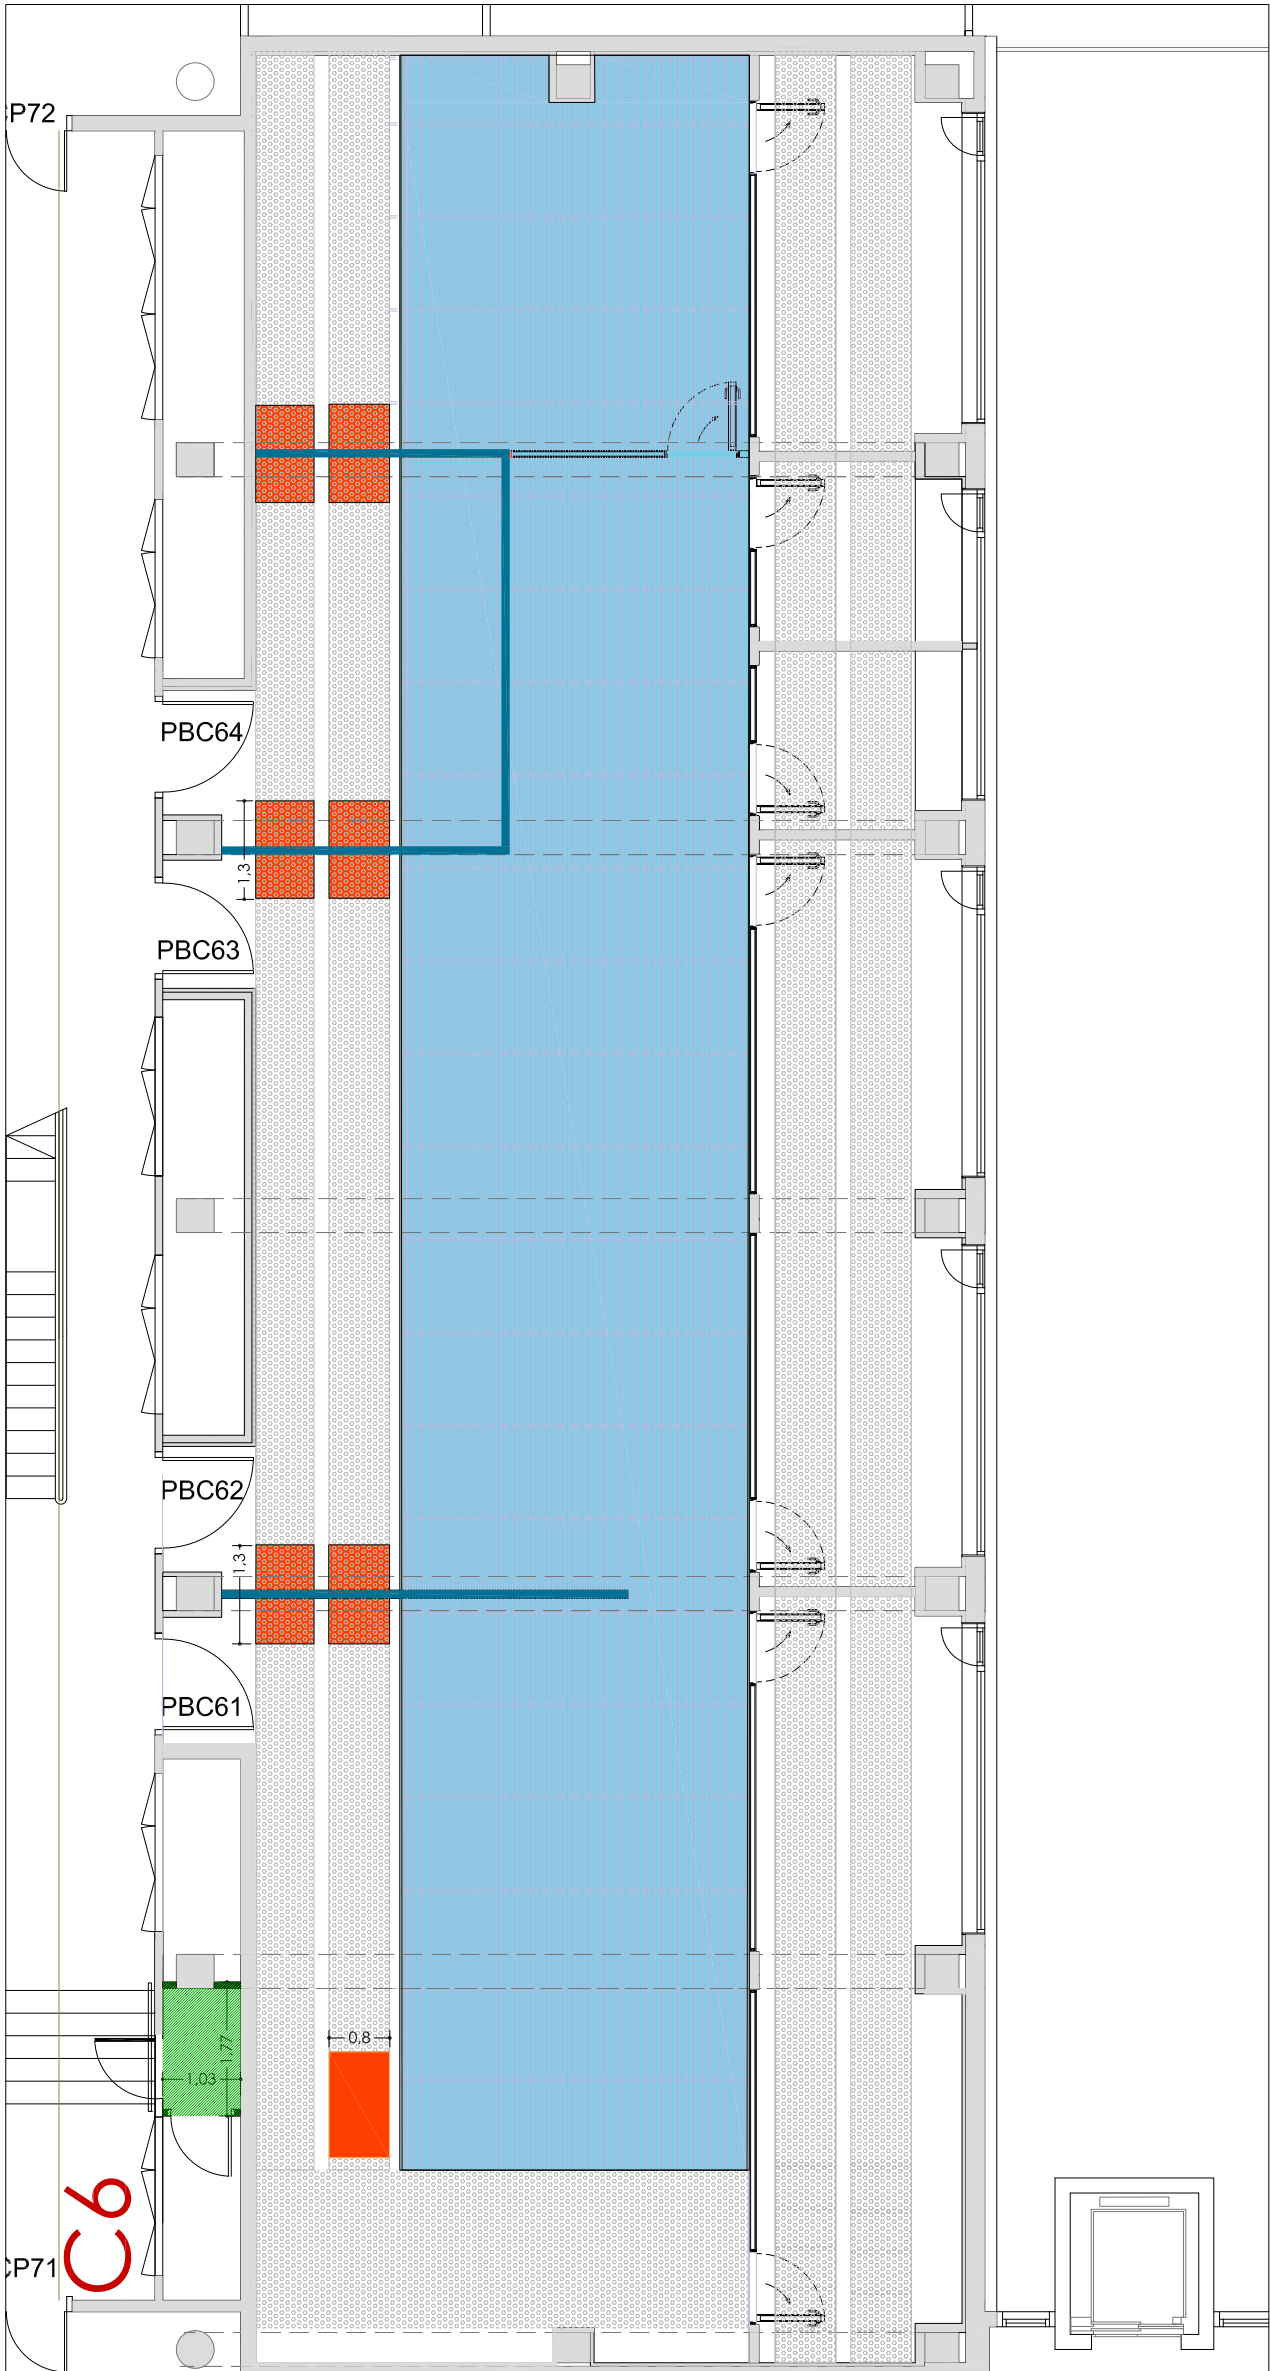


COMPARTIMENTACIÓ HORIZONTAL CEL RAS

MÒDUL C6

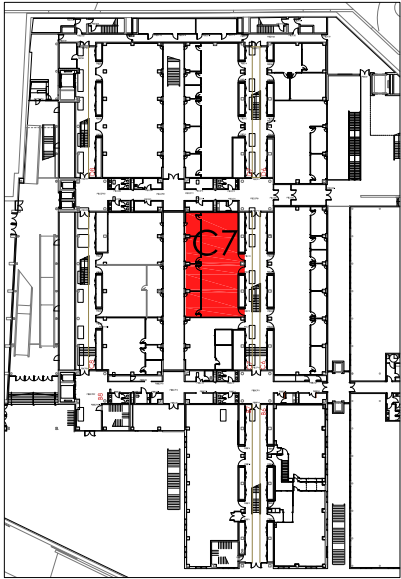


PLANTA BAIXA
EDIFICI CLÚSTER II

70,45m² COMPARTIMENTACIÓ HORIZONTAL SOSTRE TÈCNIC PANELL HIGIÈNIC GRUIX 60mm H.2,10 / 2,50m	
43 m² MUNTATGE CEL RAS PANELLS LINIALS DE FELTRE HEARTFEELT	
2m² TANCAMENT PATI PER UBICACIÓ SAI, RECOBRIMENT SUPERIOR AMB FORMACIÓ DE PENDENTS AMB XAPA GALVANITZADA.	

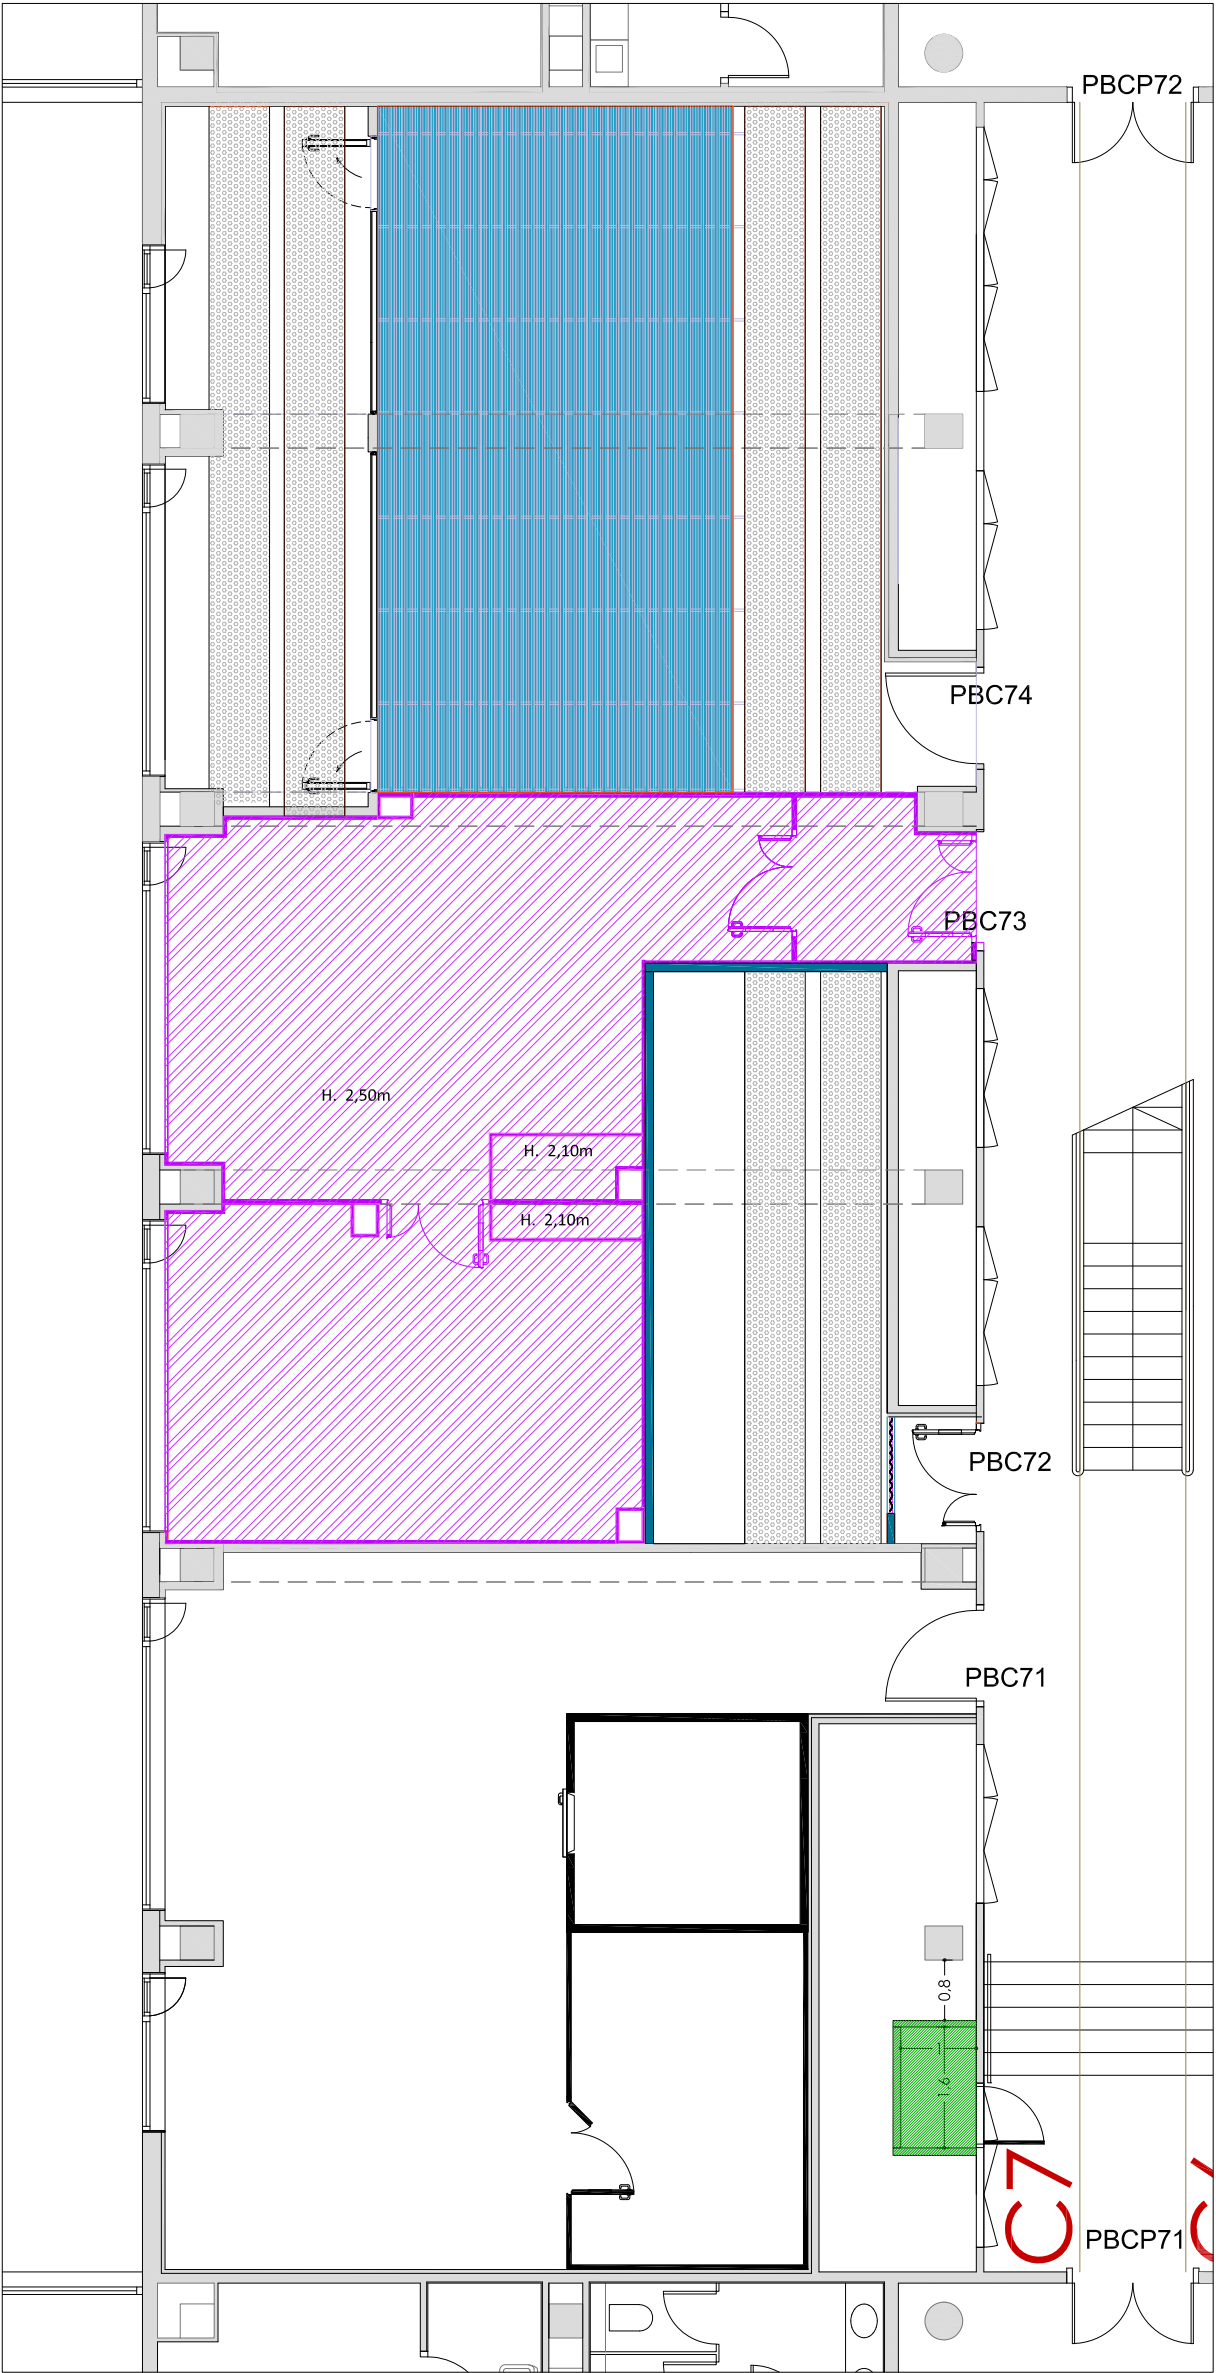


COMPARTIMENTACIÓ HORIZONTAL CEL RAS

MÒDUL C7

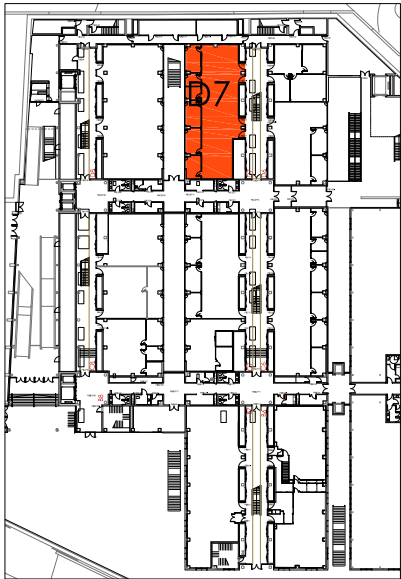


PLANTA BAIXA
EDIFICI CLÚSTER II

3,15m² NOU CEL RAS PLAQUES GUIX LAMINAT FONOABSORVENT PERFORAT	
106,70m² MUNTATGE CEL RAS PANELLS LINIALS DE FELTRE HEARTFEELT	
4,70m² TANCAMENT PATI PER UBICACIÓ SAI, RECOBRIMENT SUPERIOR AMB FORMACIÓ DE PENDENTS AMB XAPA GALVANITZADA.	

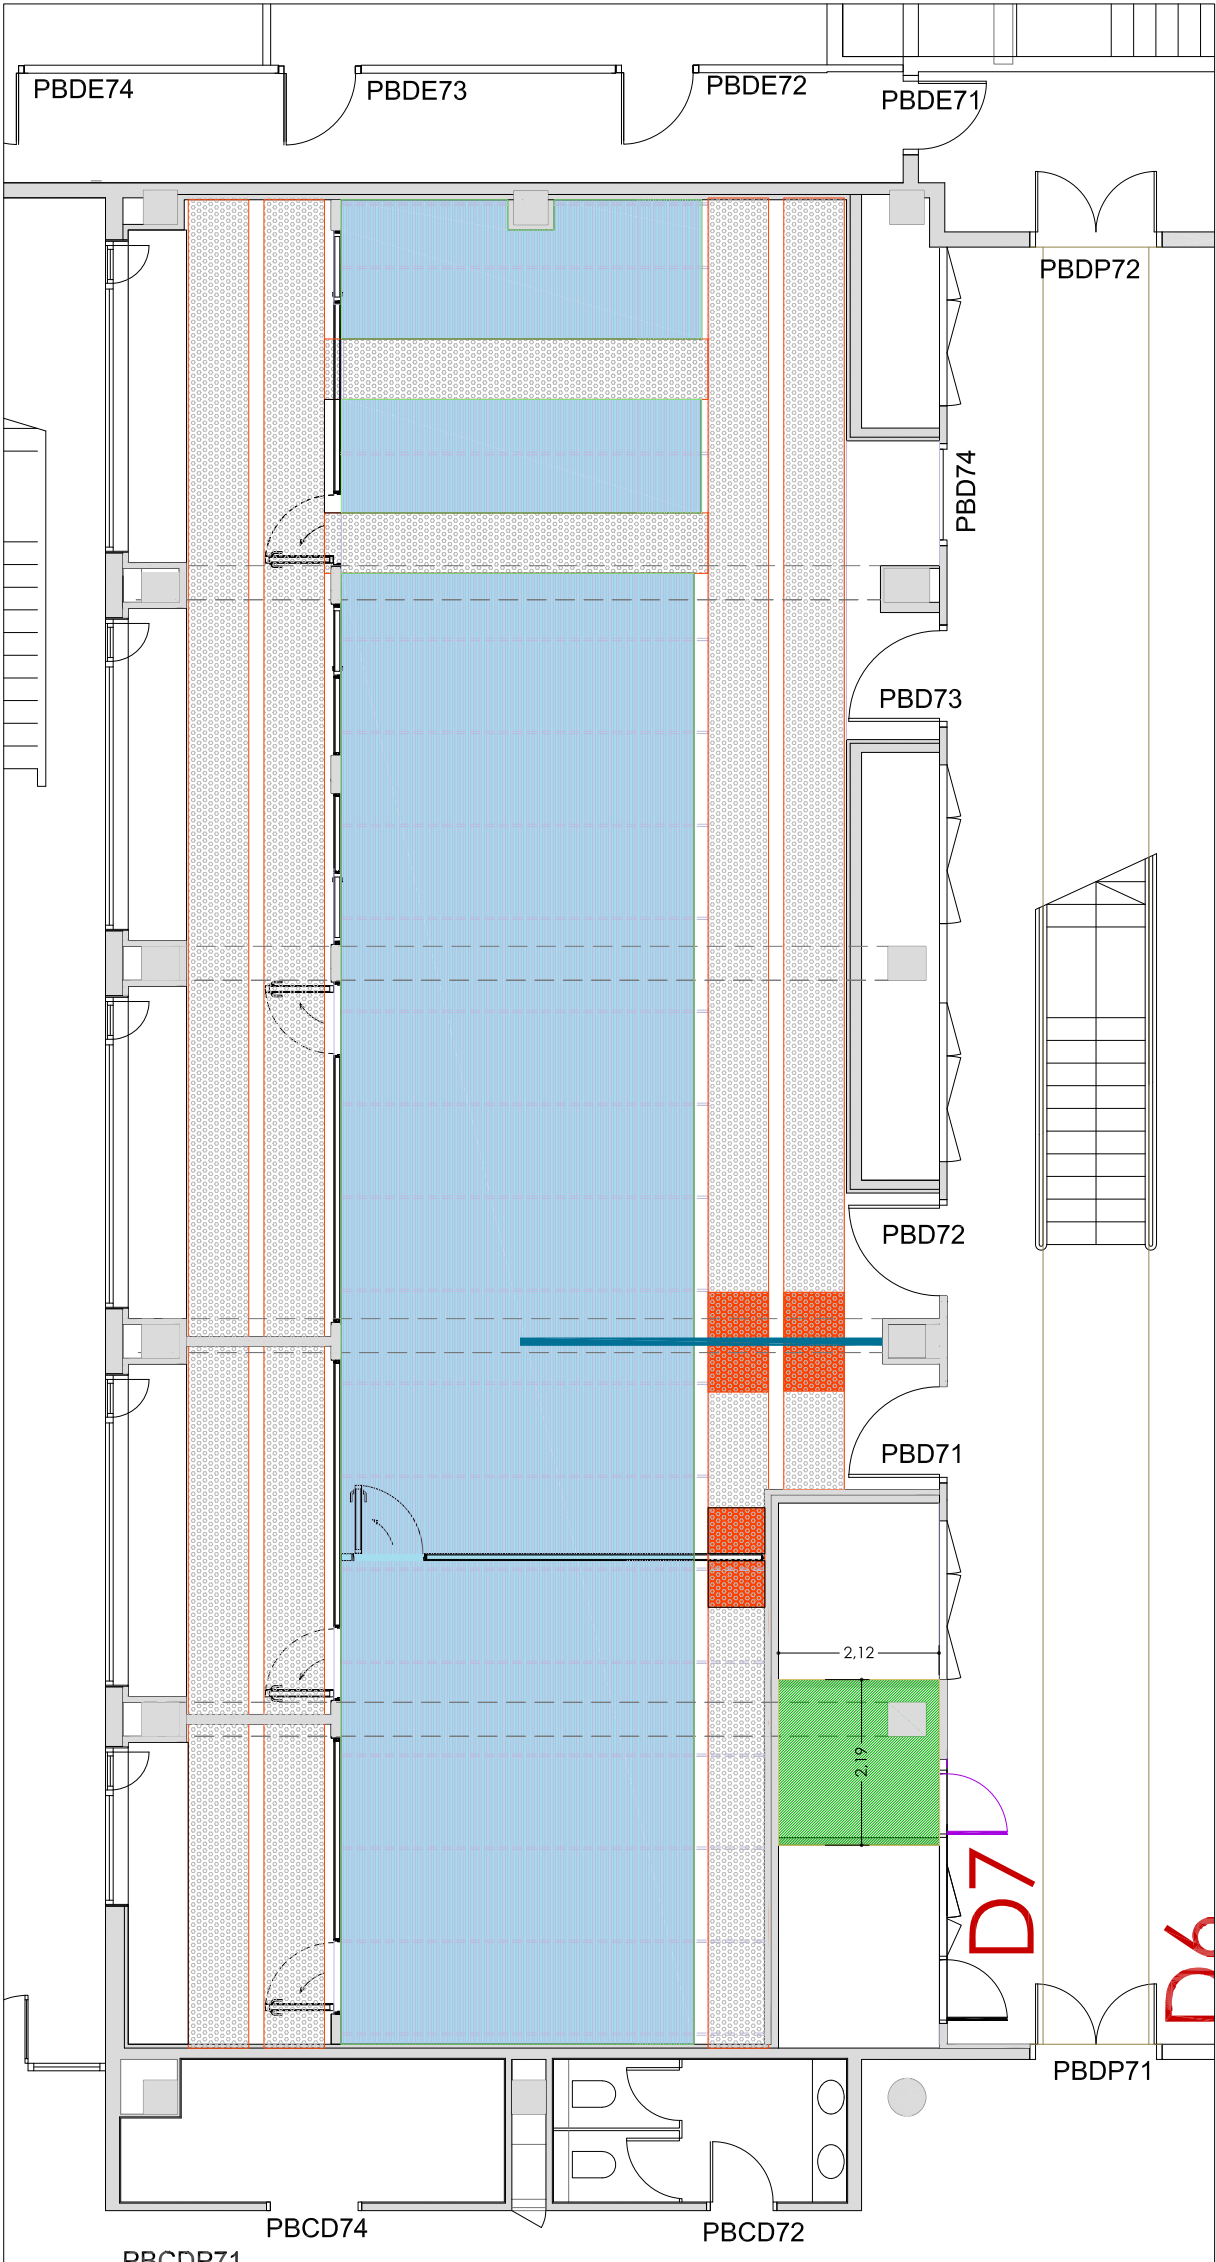


COMPARTIMENTACIÓ HORIZONTAL CEL RAS MÒDUL D7

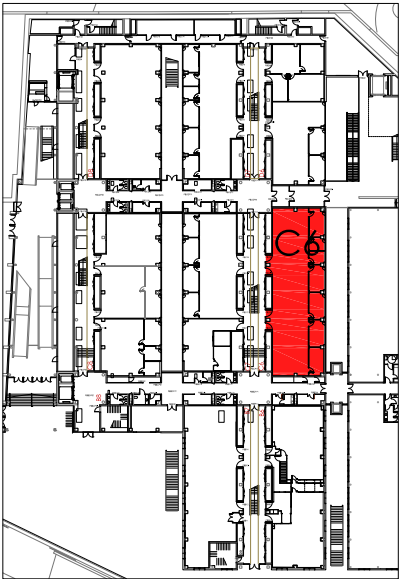


PLANTA BAIXA
EDIFICI CLÚSTER II

TAPAR FORATS EXISTENTS EN PAVIMENT PEL PAS D'INSTAL·LACIONS ELECTRICITAT + VEU I DADES, 8/uts.

NOUS FORATS / TRASLLATS EN FORJAT PLANTA S1 DE Ø5 A 20cm PEL PAS D'INSTAL·LACIONS ELECTRICITAT + VEU I DADES. DEGUT A LA NOVA DISTRIBUCIÓ, 5/uts.

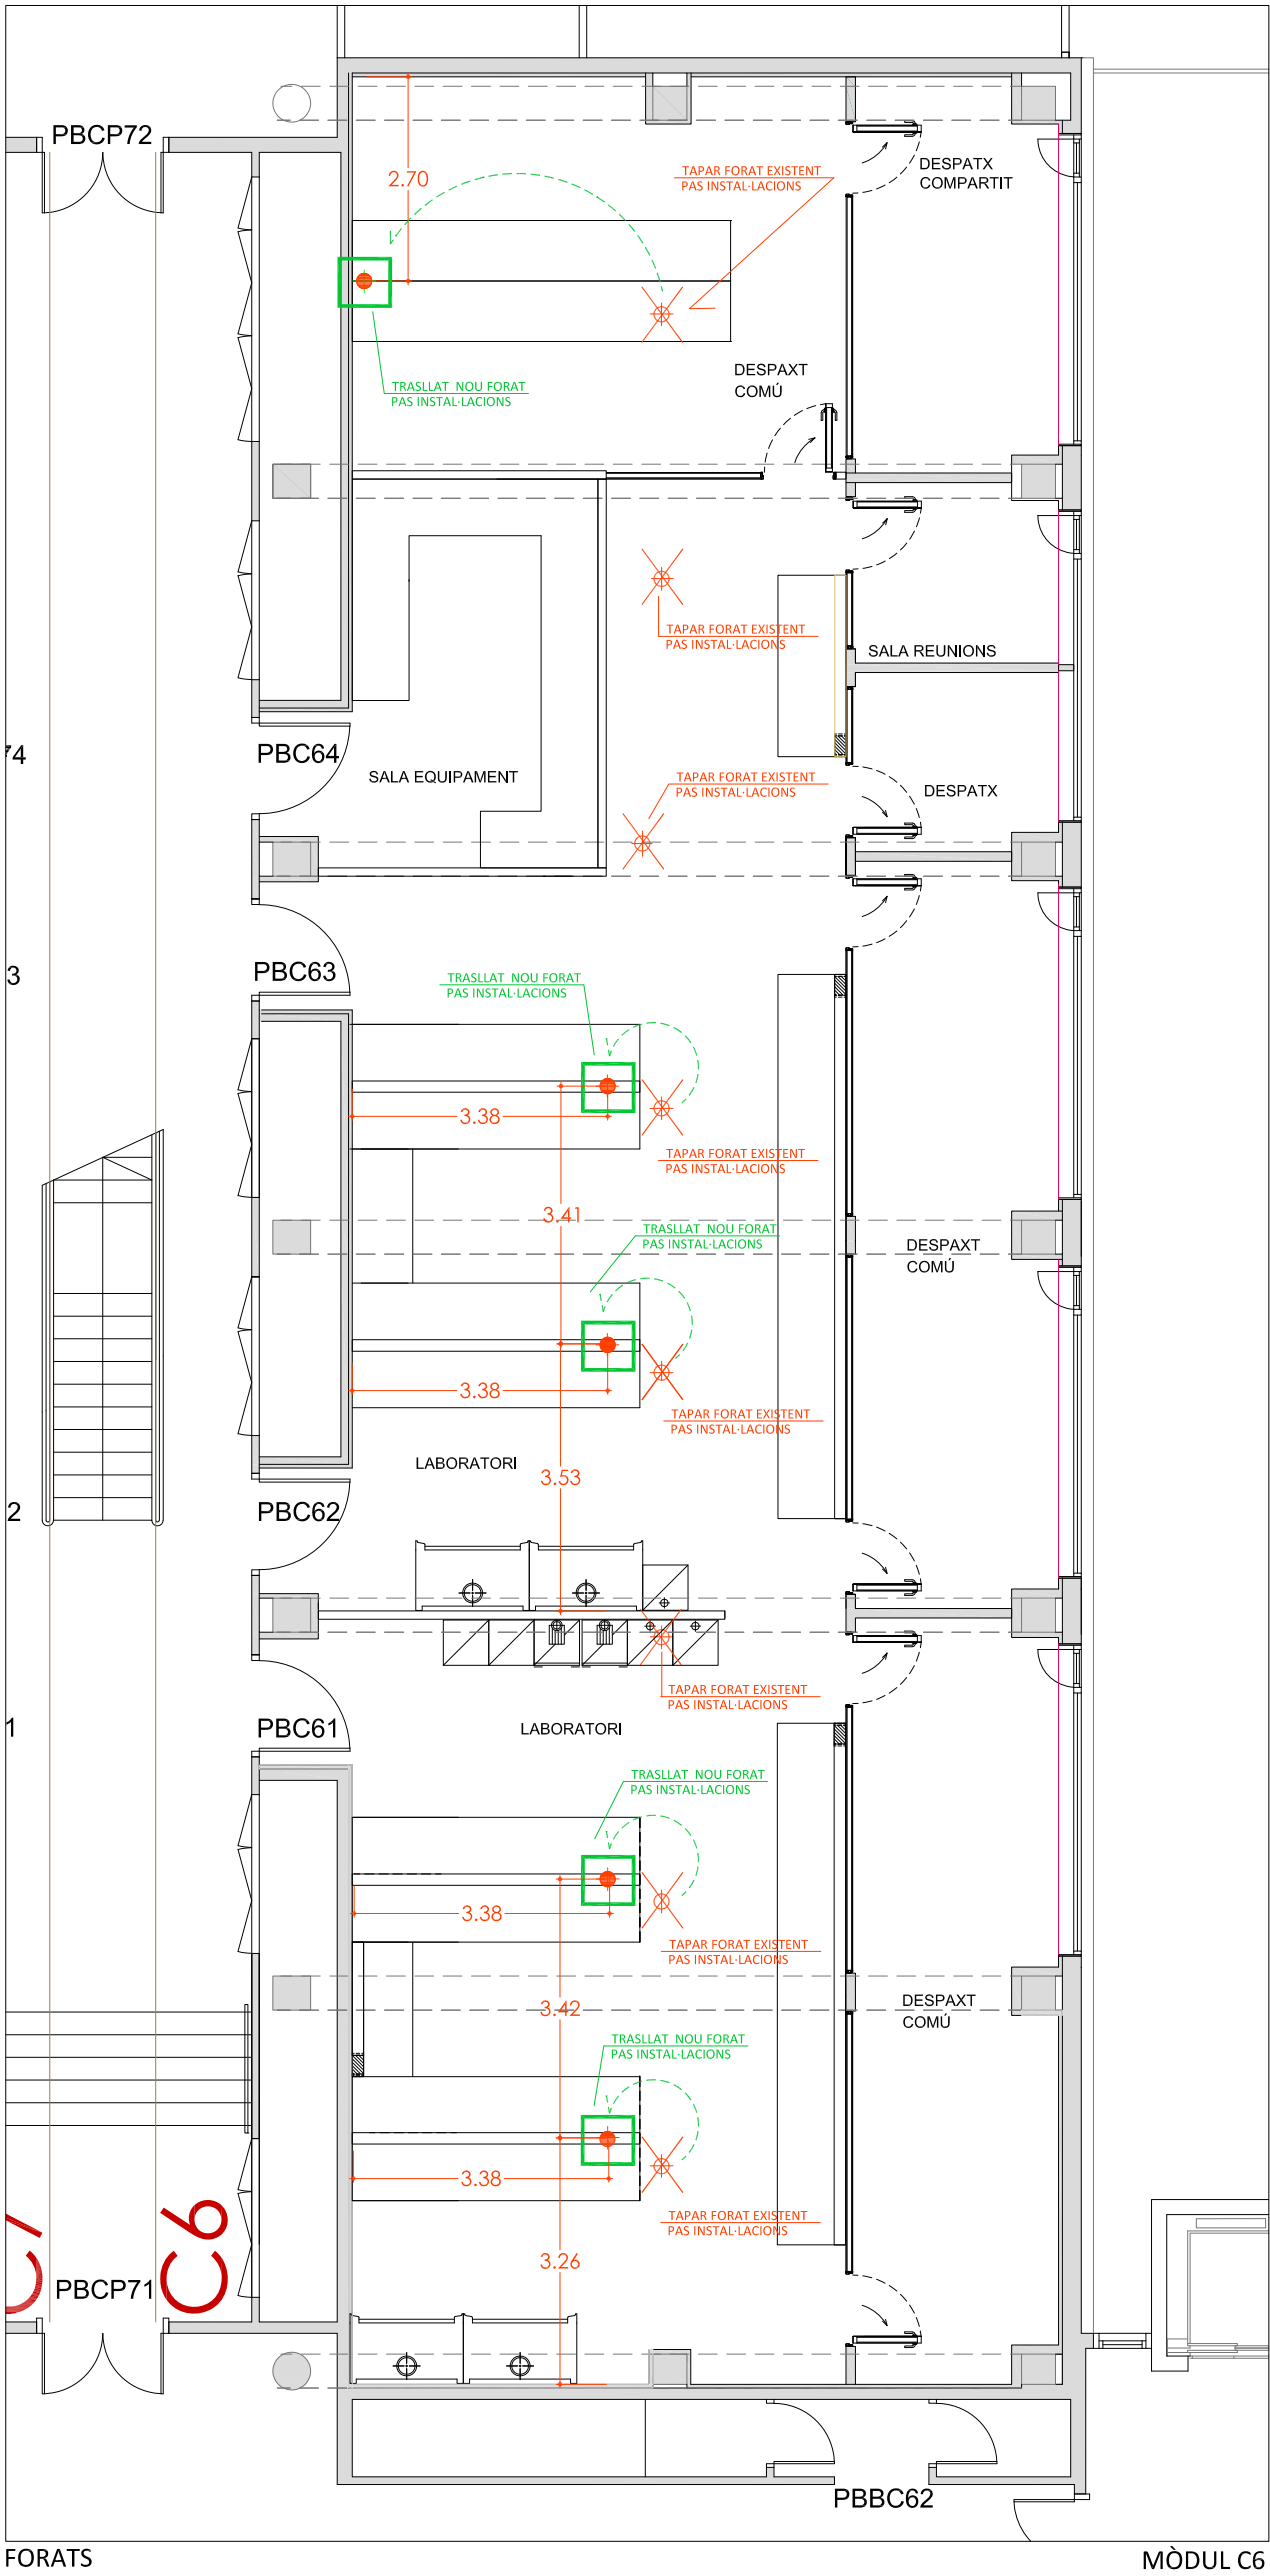


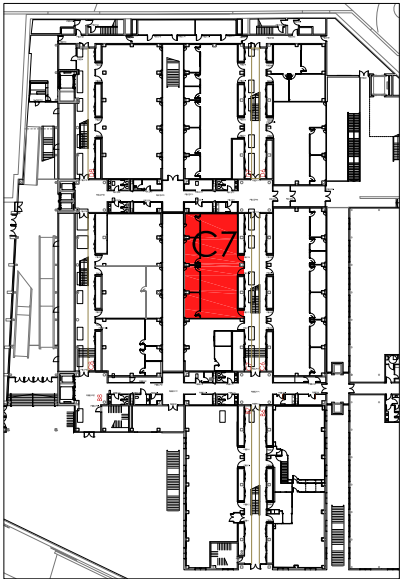


PLANTA BAIXA
EDIFICI CLÚSTER II

TAPAR FORATS EXISTENTS EN PAVIMENT PEL PAS D'INSTAL·LACIONS ELECTRICITAT + VEU I DADES, 6/uts.

NOUS FORATS / TRASLLATS EN FORJAT PLANTA S1 DE Ø5 A 20cm PEL PAS D'INSTAL·LACIONS ELECTRICITAT + VEU I DADES.
DEGUT A LA NOVA DISTRIBUCIÓ, 3/uts.

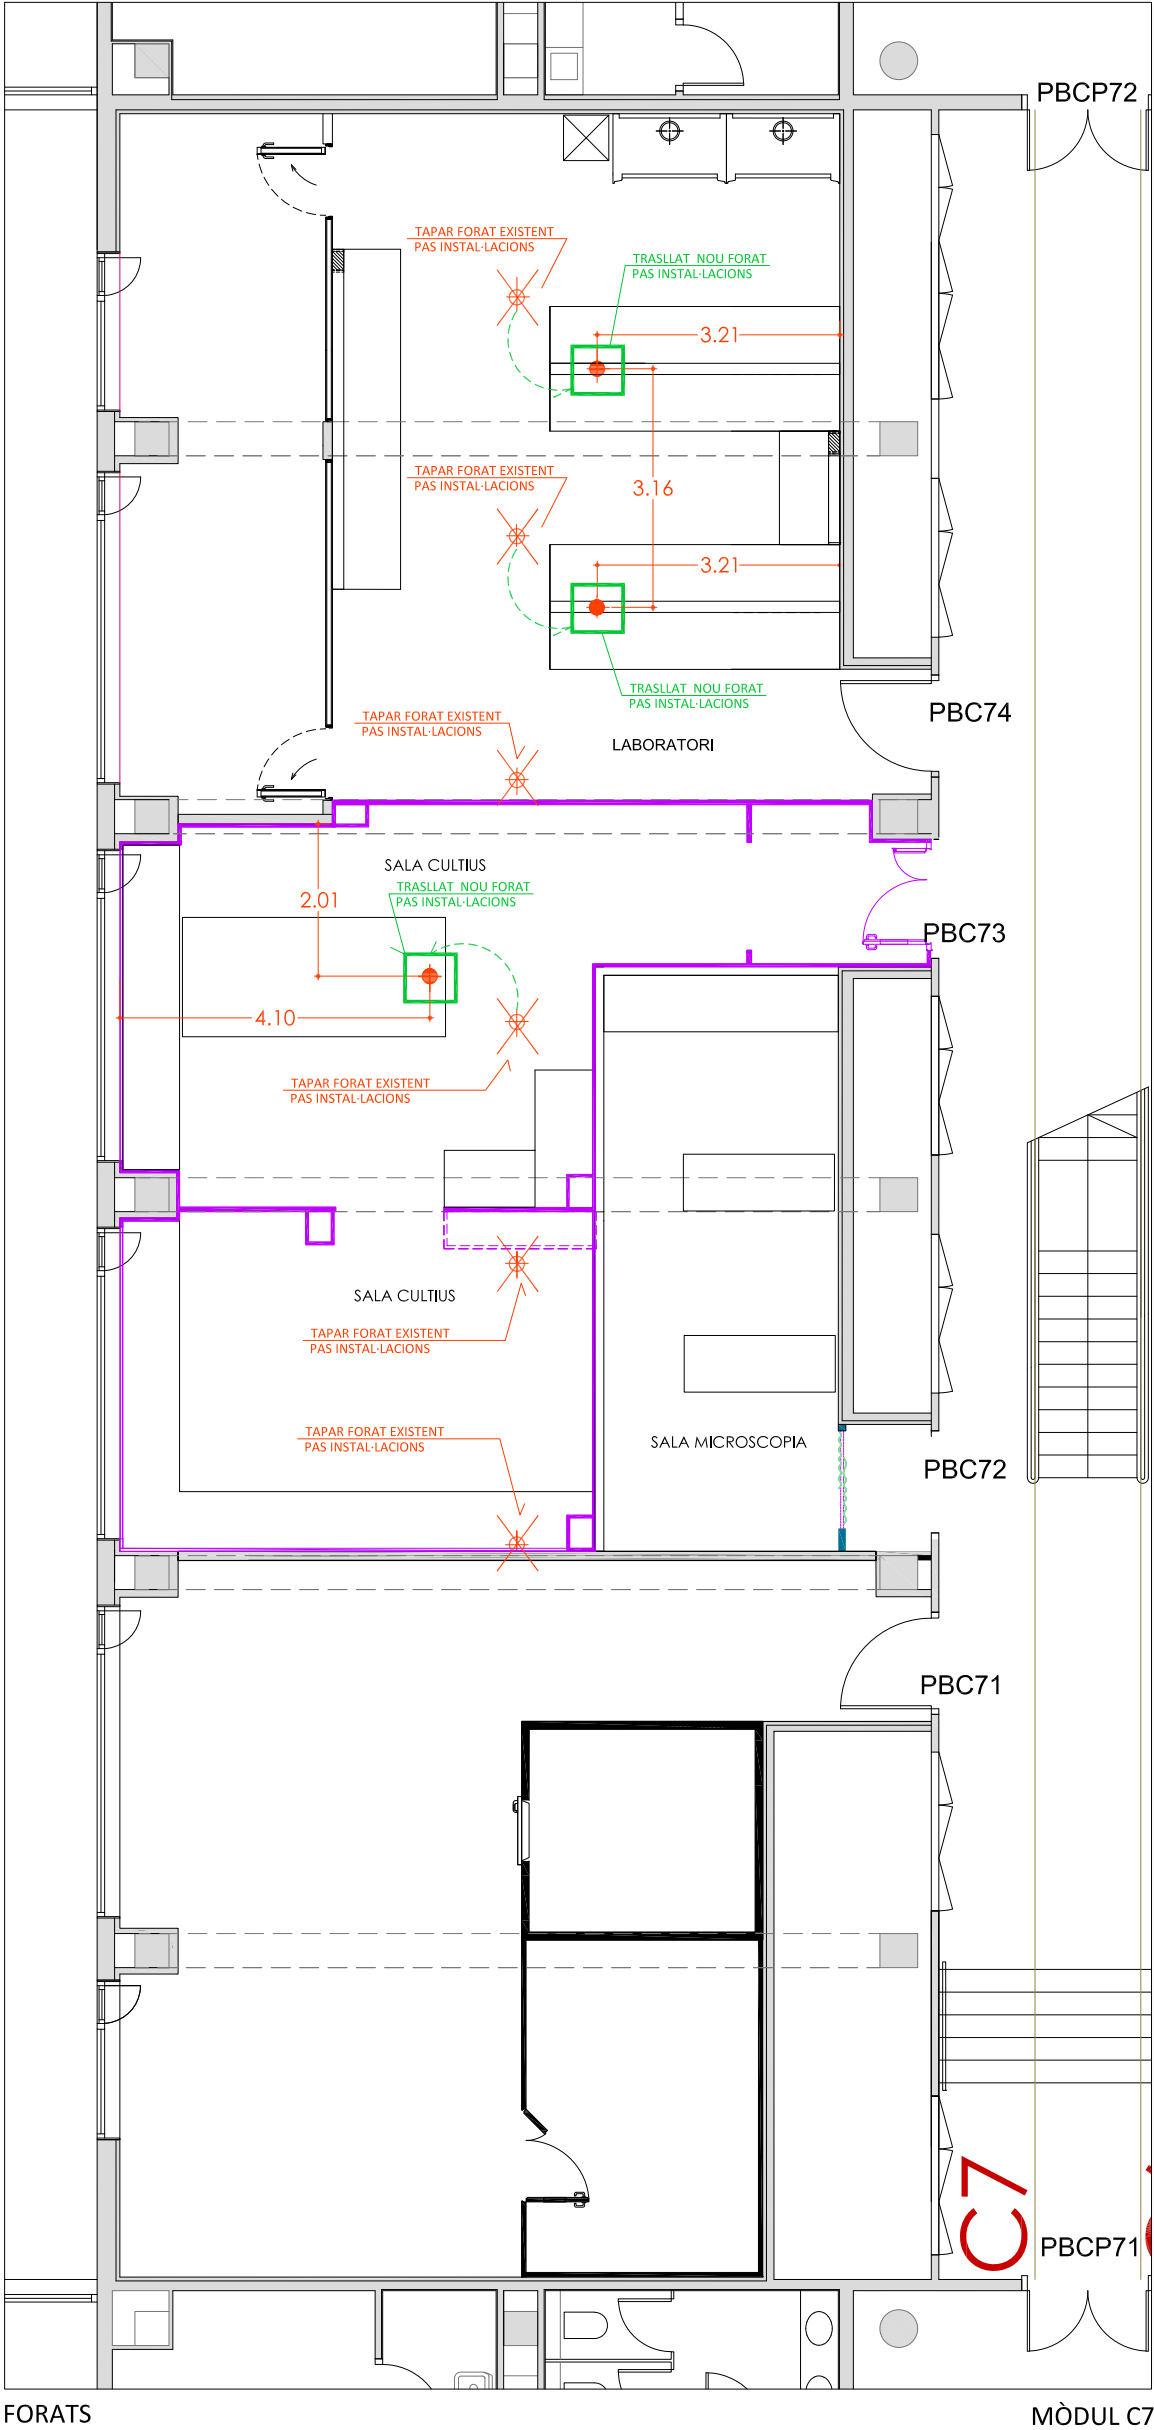


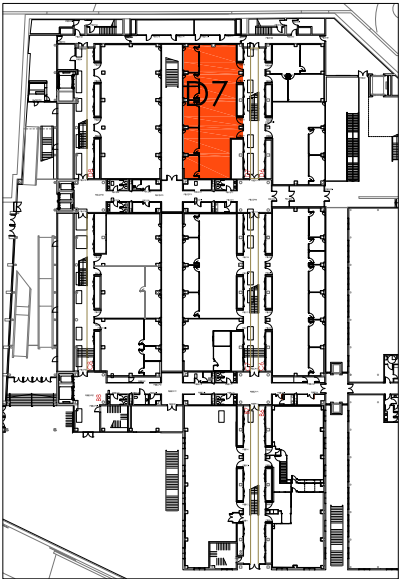


PLANTA BAIXA
EDIFICI CLÚSTER II

TAPAR FORATS EXISTENTS EN PAVIMENT PEL PAS D'INSTAL·LACIONS ELECTRICITAT + VEU I DADES, 7/uts.


NOUS FORATS / TRASLLATS EN FORJAT PLANTA S1 DE Ø5 A 20cm PEL PAS D'INSTAL·LACIONS ELECTRICITAT + VEU I DADES. DEGUT A LA NOVA DISTRIBUCIÓ, 4/uts.

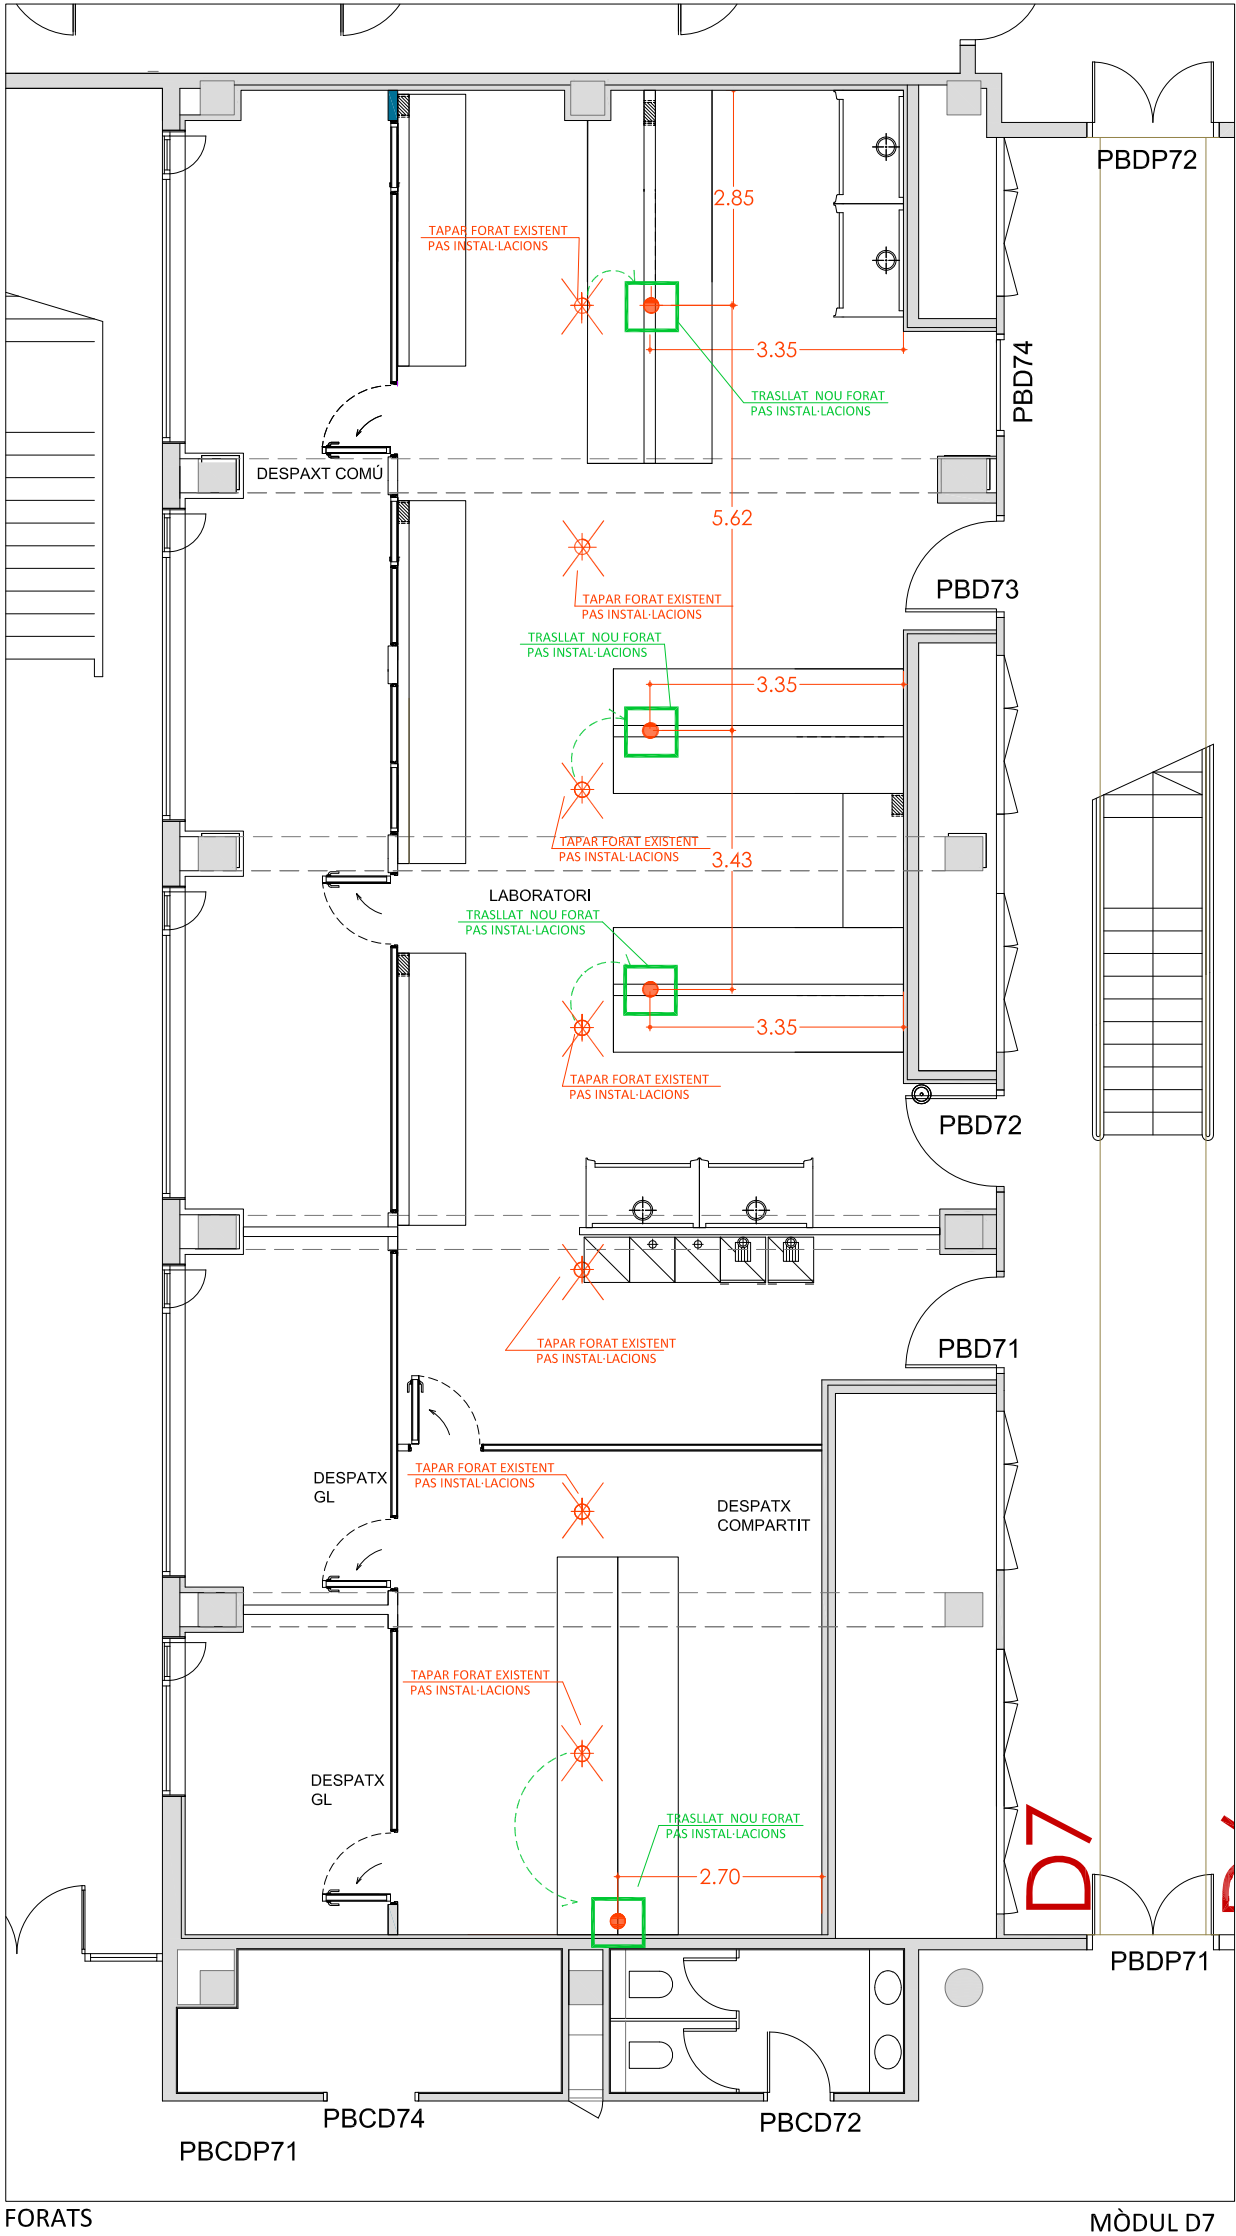

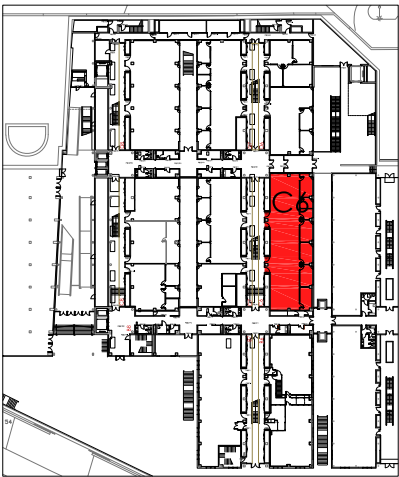


PLANTA BAIXA
EDIFICI CLÚSTER II

385m² PINTURA PLÀSTICA ACABAT MAT PARAMENT VERTICAL PLAQUES DE GUIX	R1
105m² PINTURA PLÀSTICA ACABAT MAT PARAMENT HORIZONTAL PLAQUES DE GUIX LAMINAT FONOABSORVENT PERFORAT	
318,20m² PAVIMENT VINÍLIC AMB MITGES CANYES	PAV
69m NOU SÒCOL ALÇADA 20cm	R3

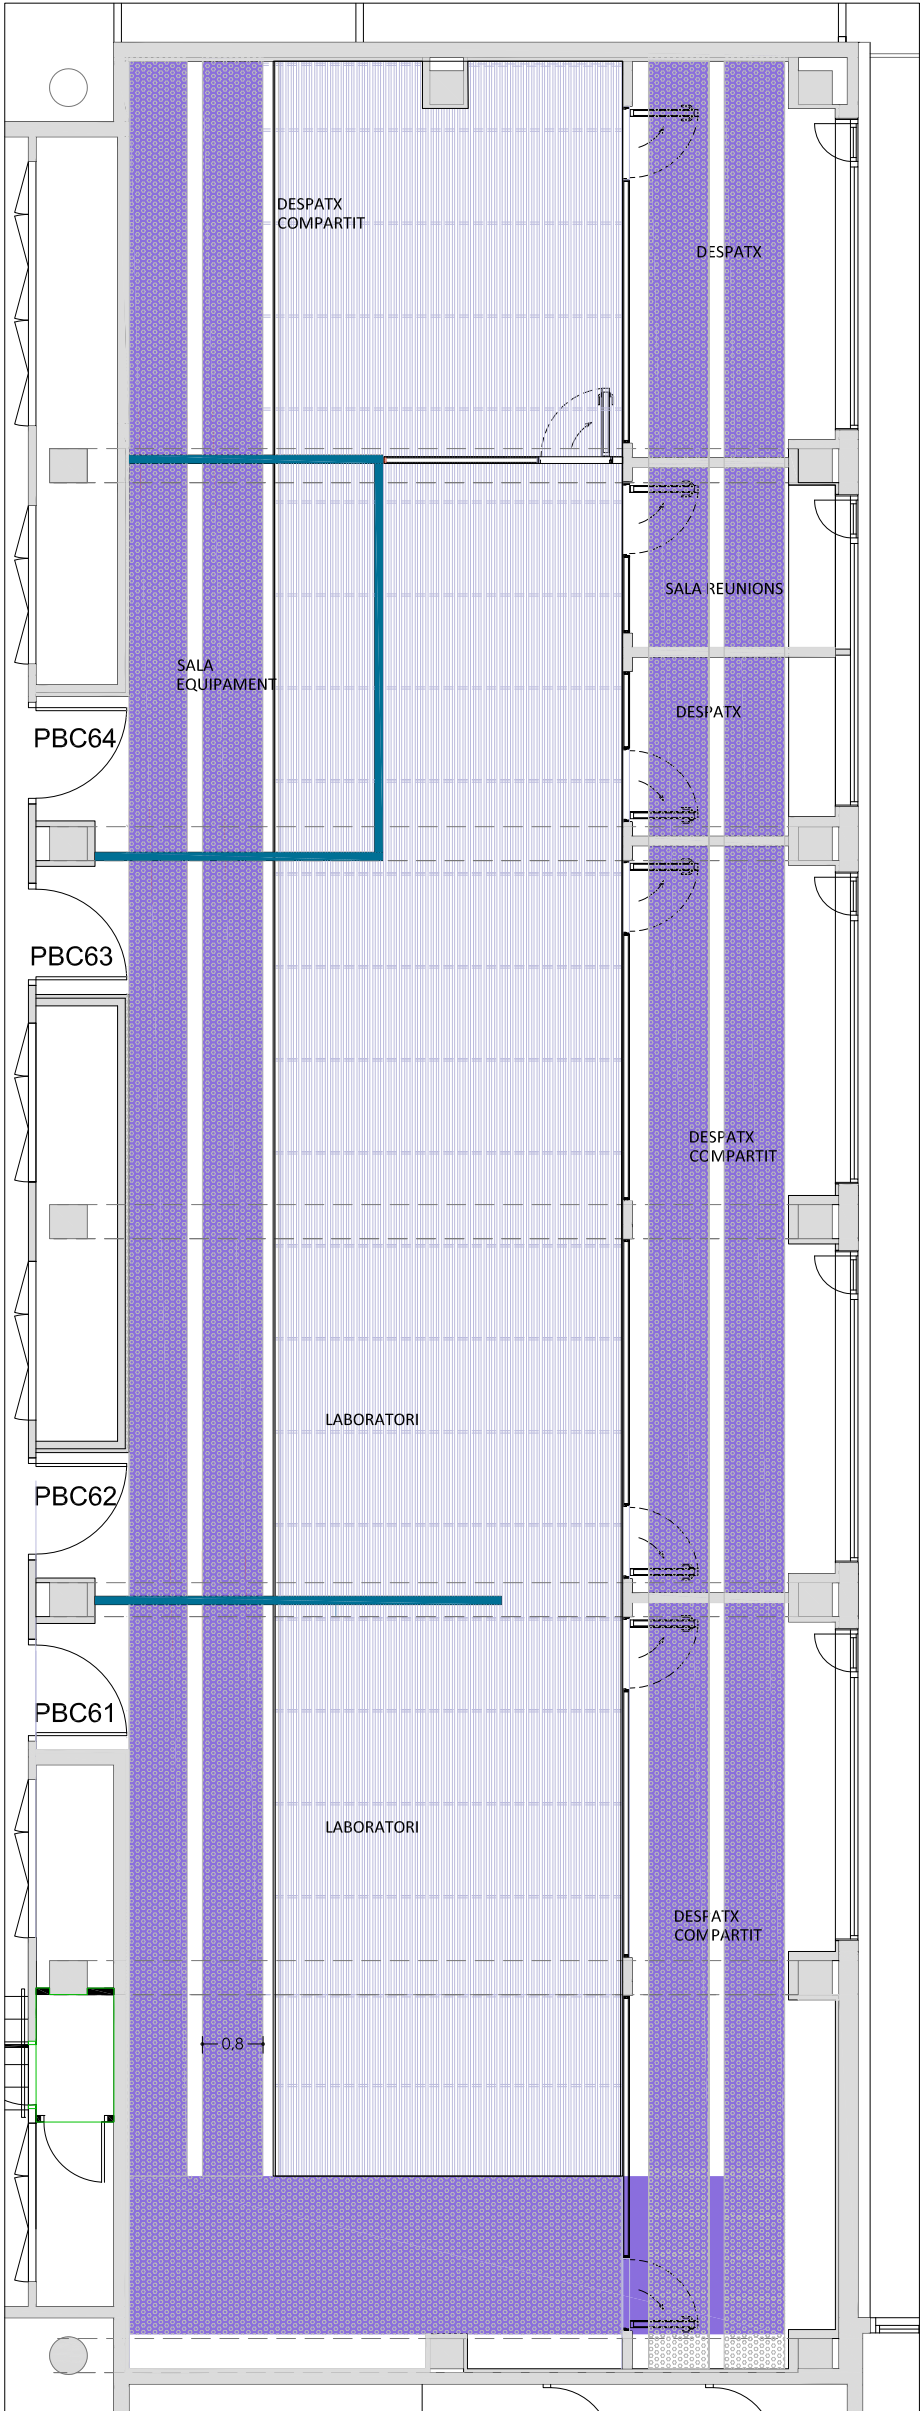


ACABATS HORIZONTAL CEL RAS

MÒDUL C6

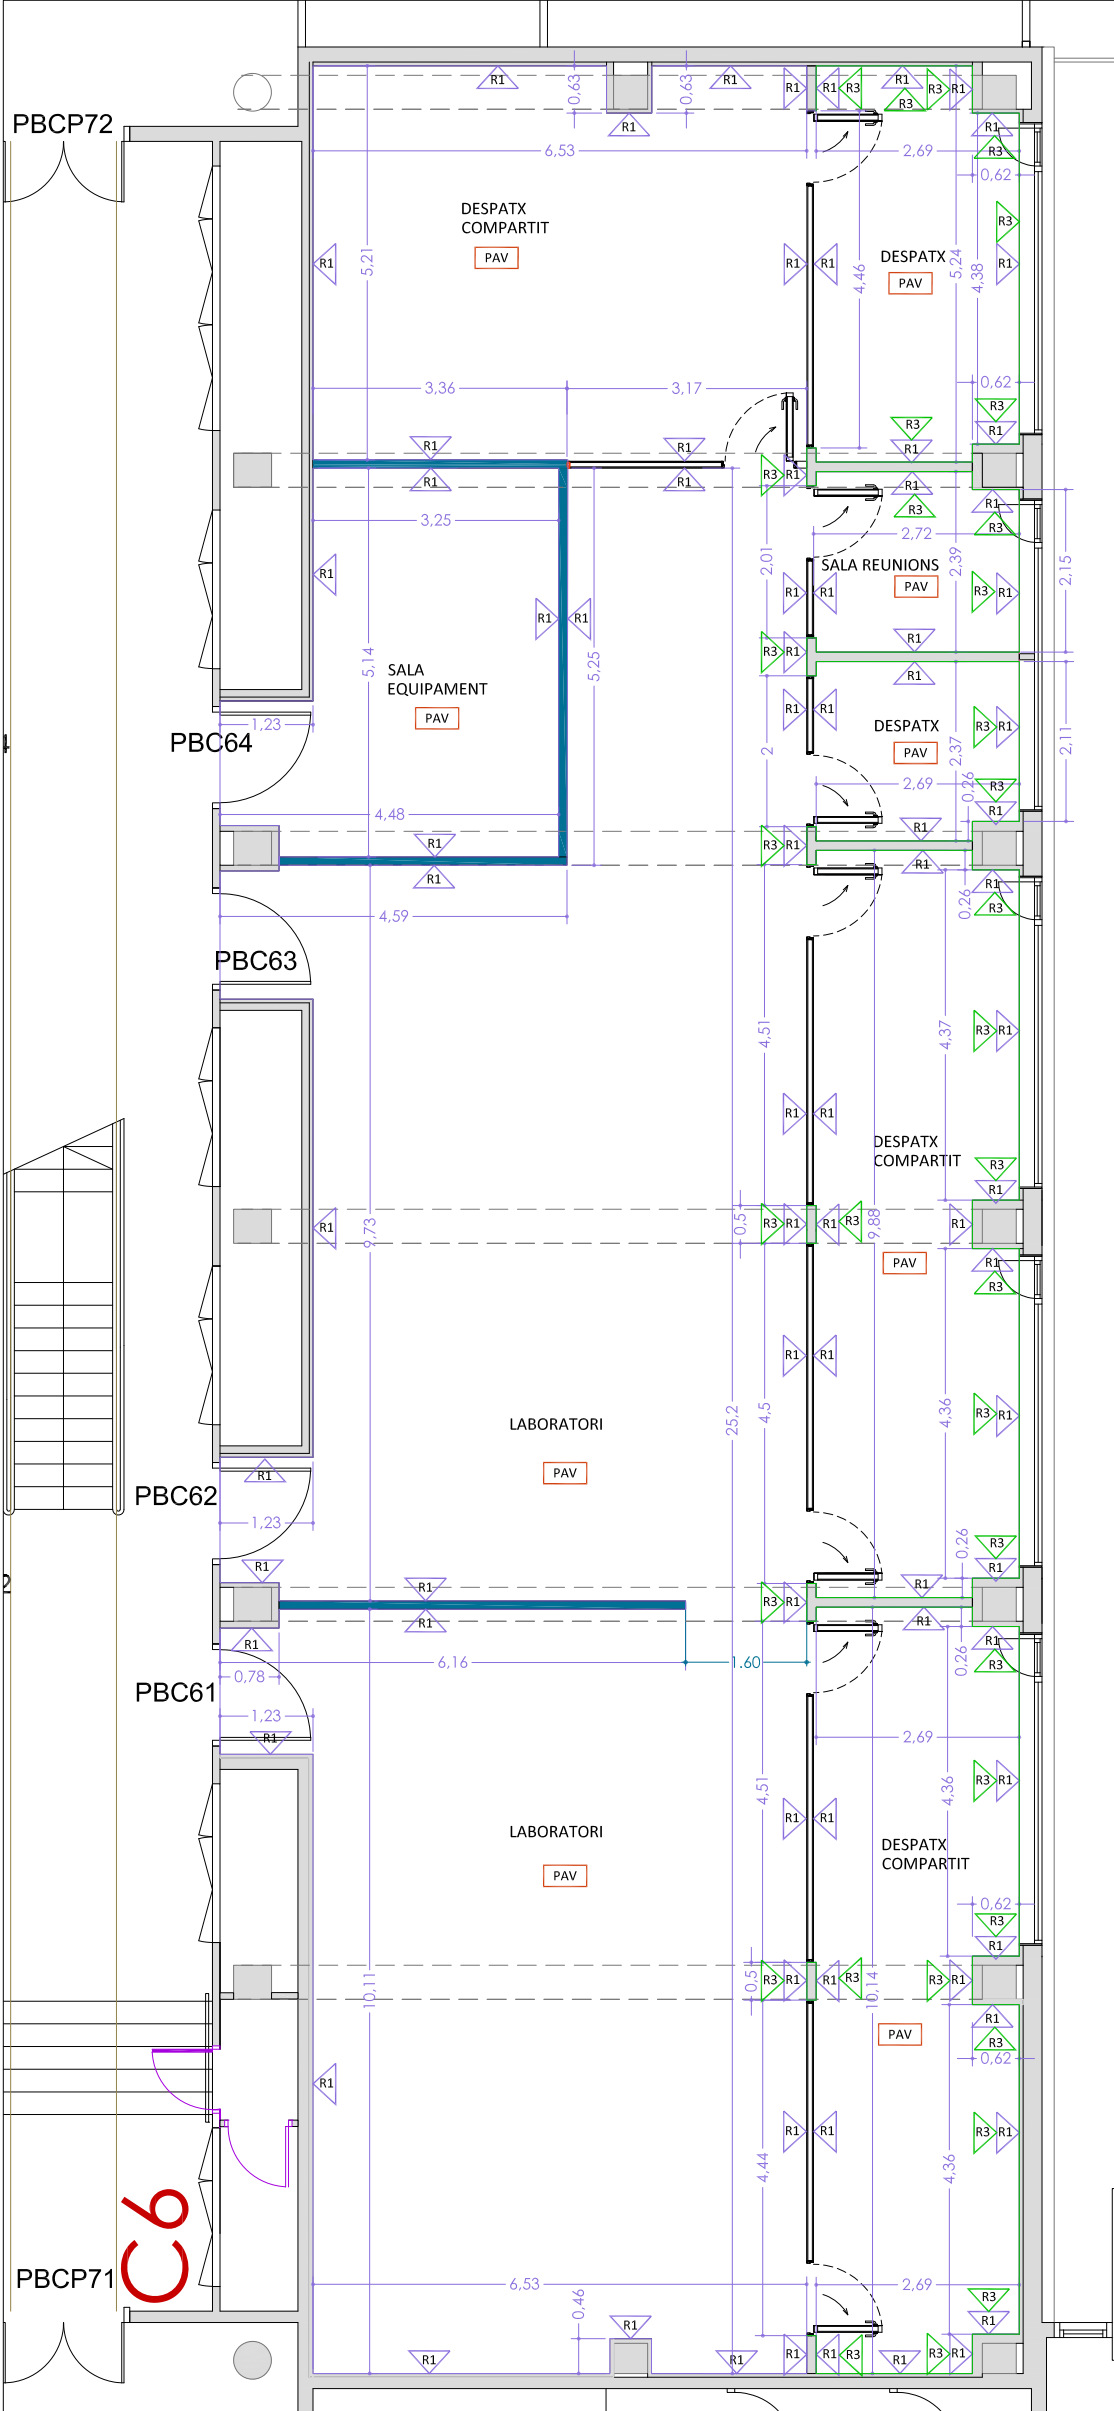


ACABATS

MÒDUL C6

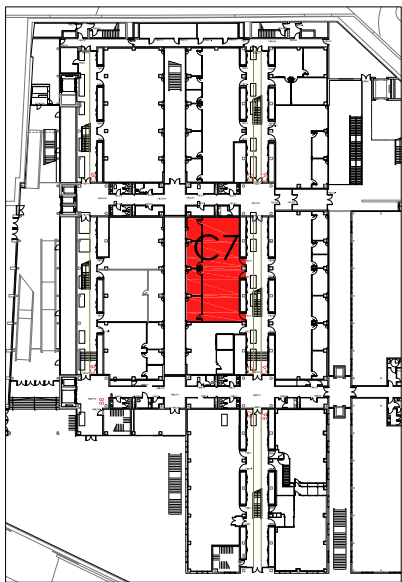


PLANTA BAIXA
EDIFICI CLÚSTER II

89m ² PINTURA PLÀSTICA ACABAT MAT PARAMENT VERTICAL PLAQUES DE GUIX	R1
77m ² PINTURA PLÀSTICA ACABAT MAT PARAMENT VERTICAL PLAQUES DE GUIX, COLOR MARRÓ XOCOLATA	R2
30,37m ² PINTURA PLÀSTICA ACABAT MAT PARAMENT HORIZONTAL PLAQUES DE GUIX LAMINAT FONOABSORVENT PERFORAT	
202,90m ² PAVIMENT VINÍLIC AMB MITGES CANYES	PAV
27,80m ² PINTURA PLÀSTICA ACABAT MAT PARAMENT HORIZONTAL COLOR MARRÓ XOCOLATA	CH1
19m NOU SÒCOL ALÇADA 20cm	R3

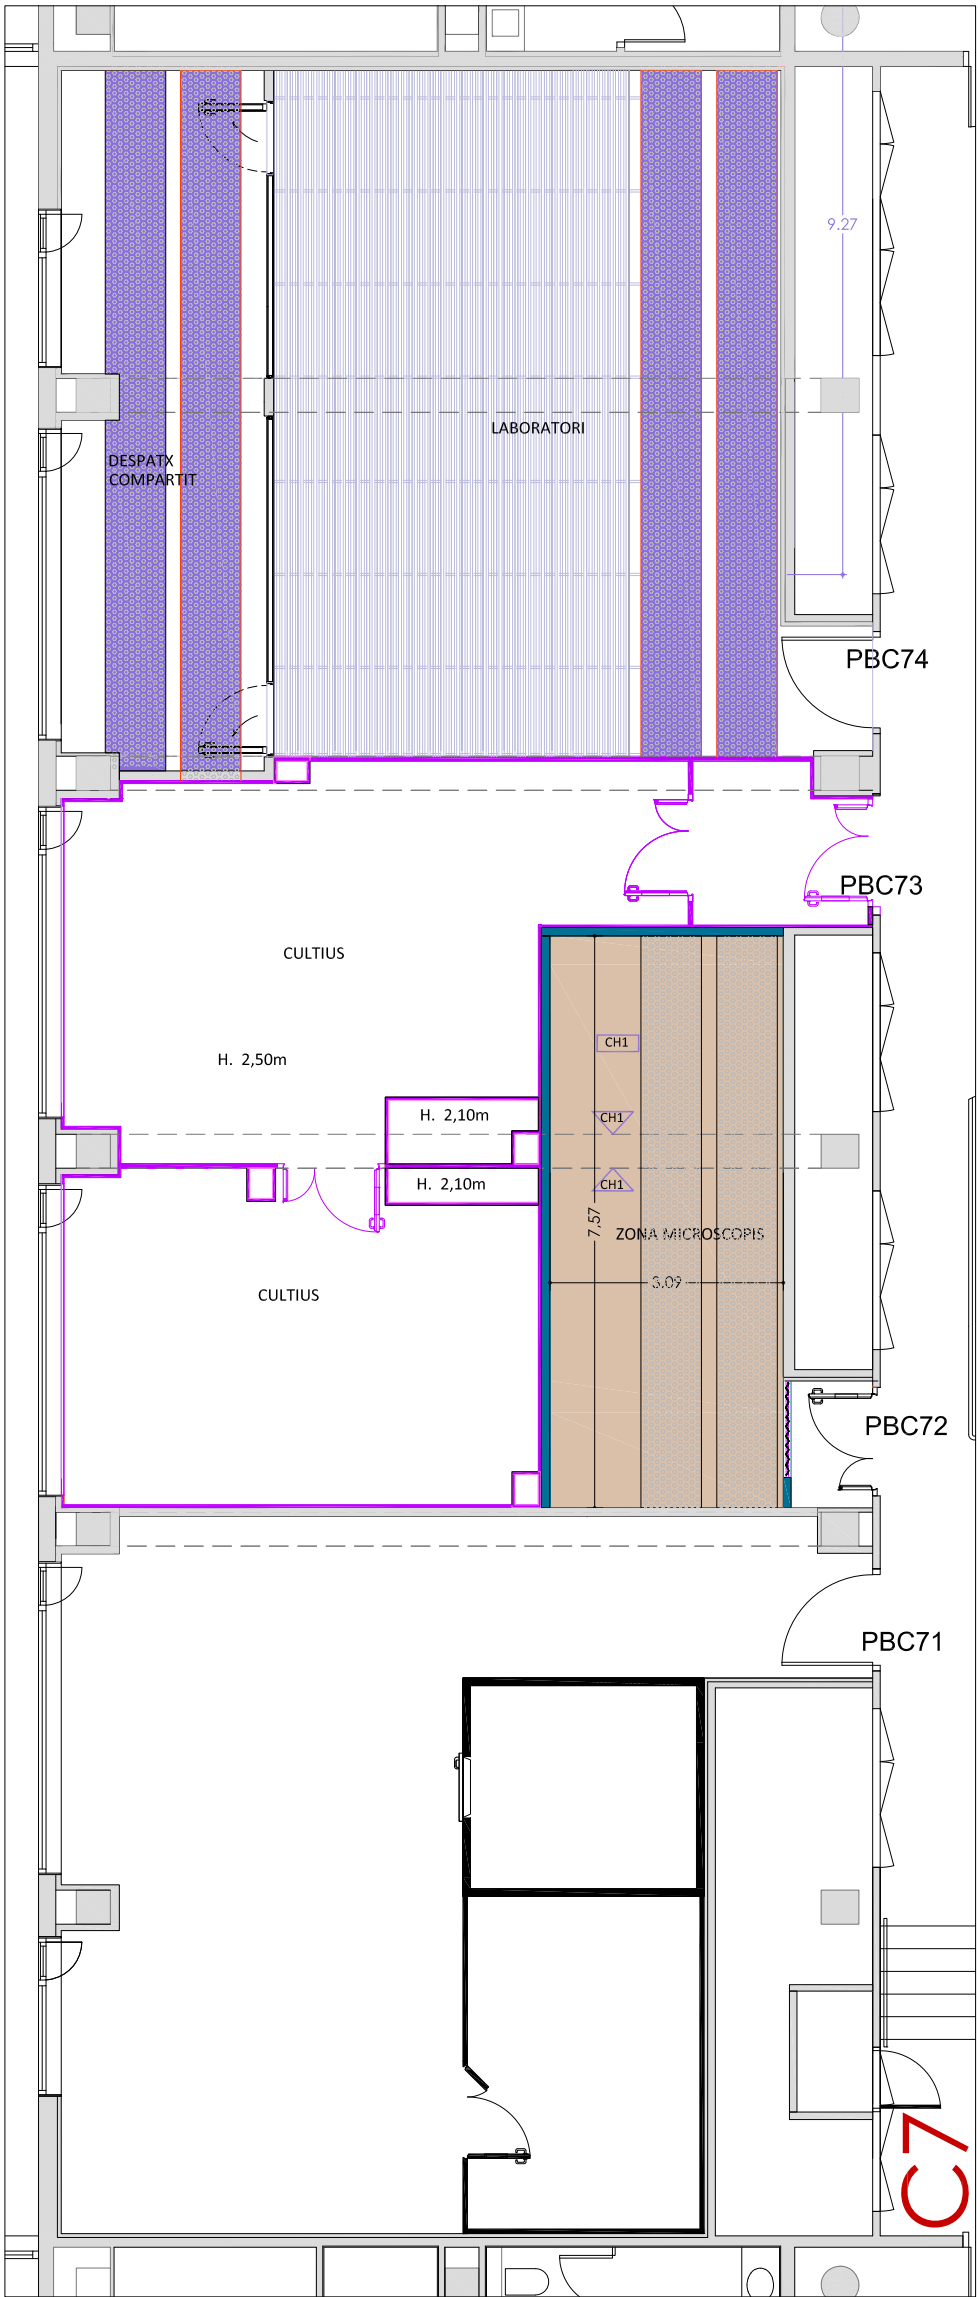


ACABATS CEL RAS

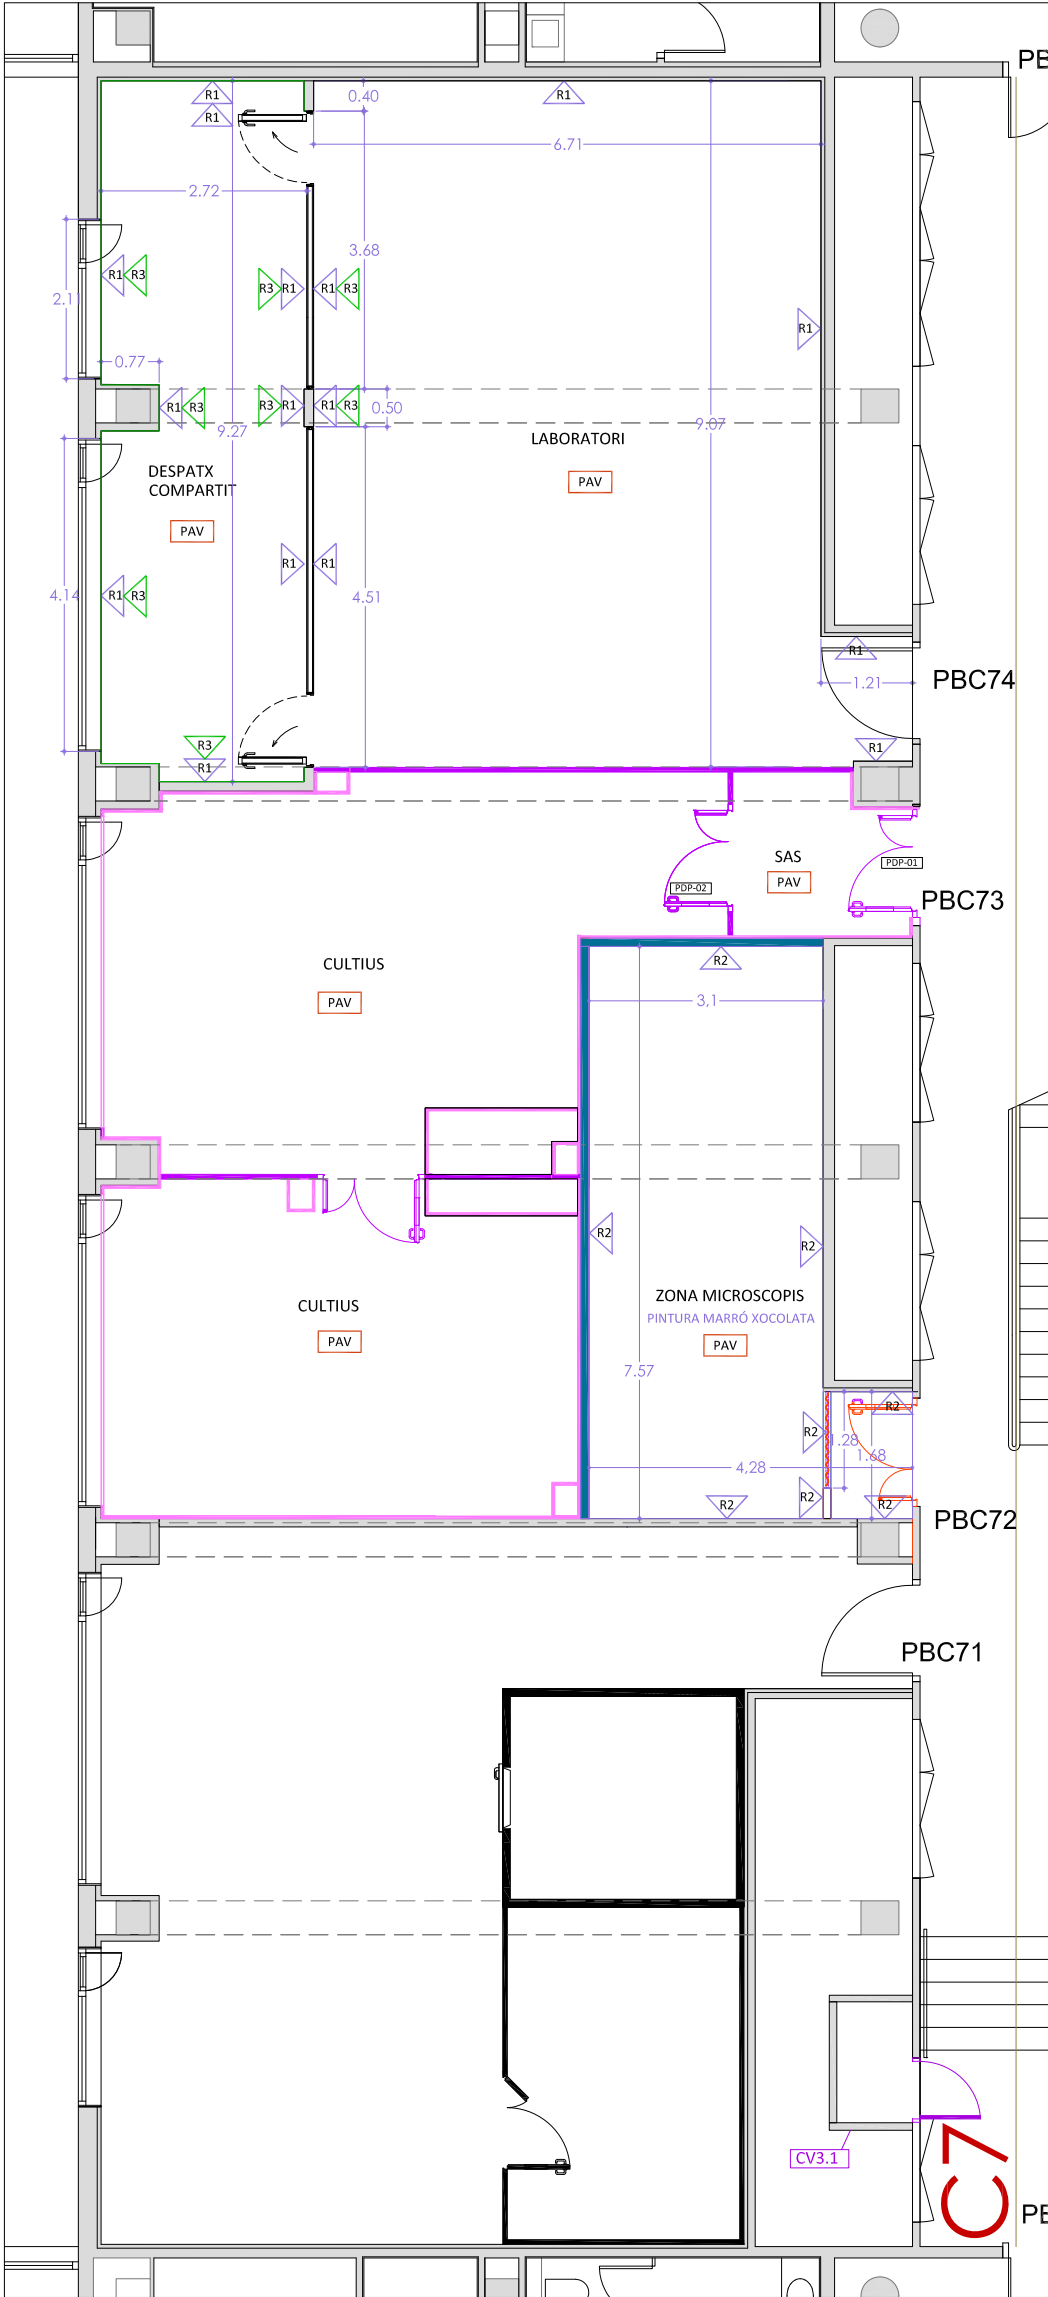


ACABATS

MÒDUL C7

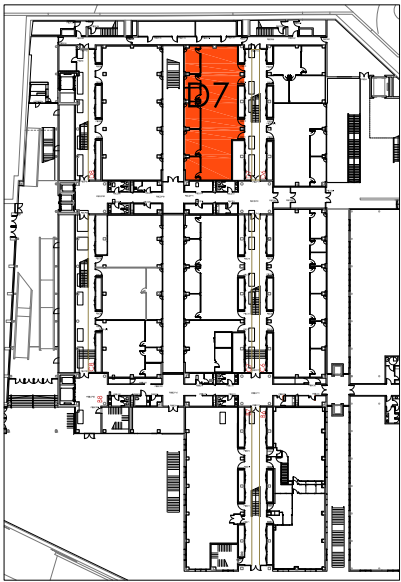


PLANTA BAIXA
EDIFICI CLÚSTER II

260m² PINTURA PLÀSTICA ACABAT MAT PARAMENT VERTICAL PLAQUES DE GUIX	R1
82,90m² PINTURA PLÀSTICA ACABAT MAT PARAMENT HORIZONTA L PLAQUES DE GUIX LAMINAT FONOABSORVENT PERFORAT	
251,55m² PAVIMENT VINÍLIC AMB MITGES CANYES	PAV
51m NOU SÒCOL ALÇADA 20cm	R3
2,05m² NOU PAVIMENT XAPA METÀL·LICA	PAV

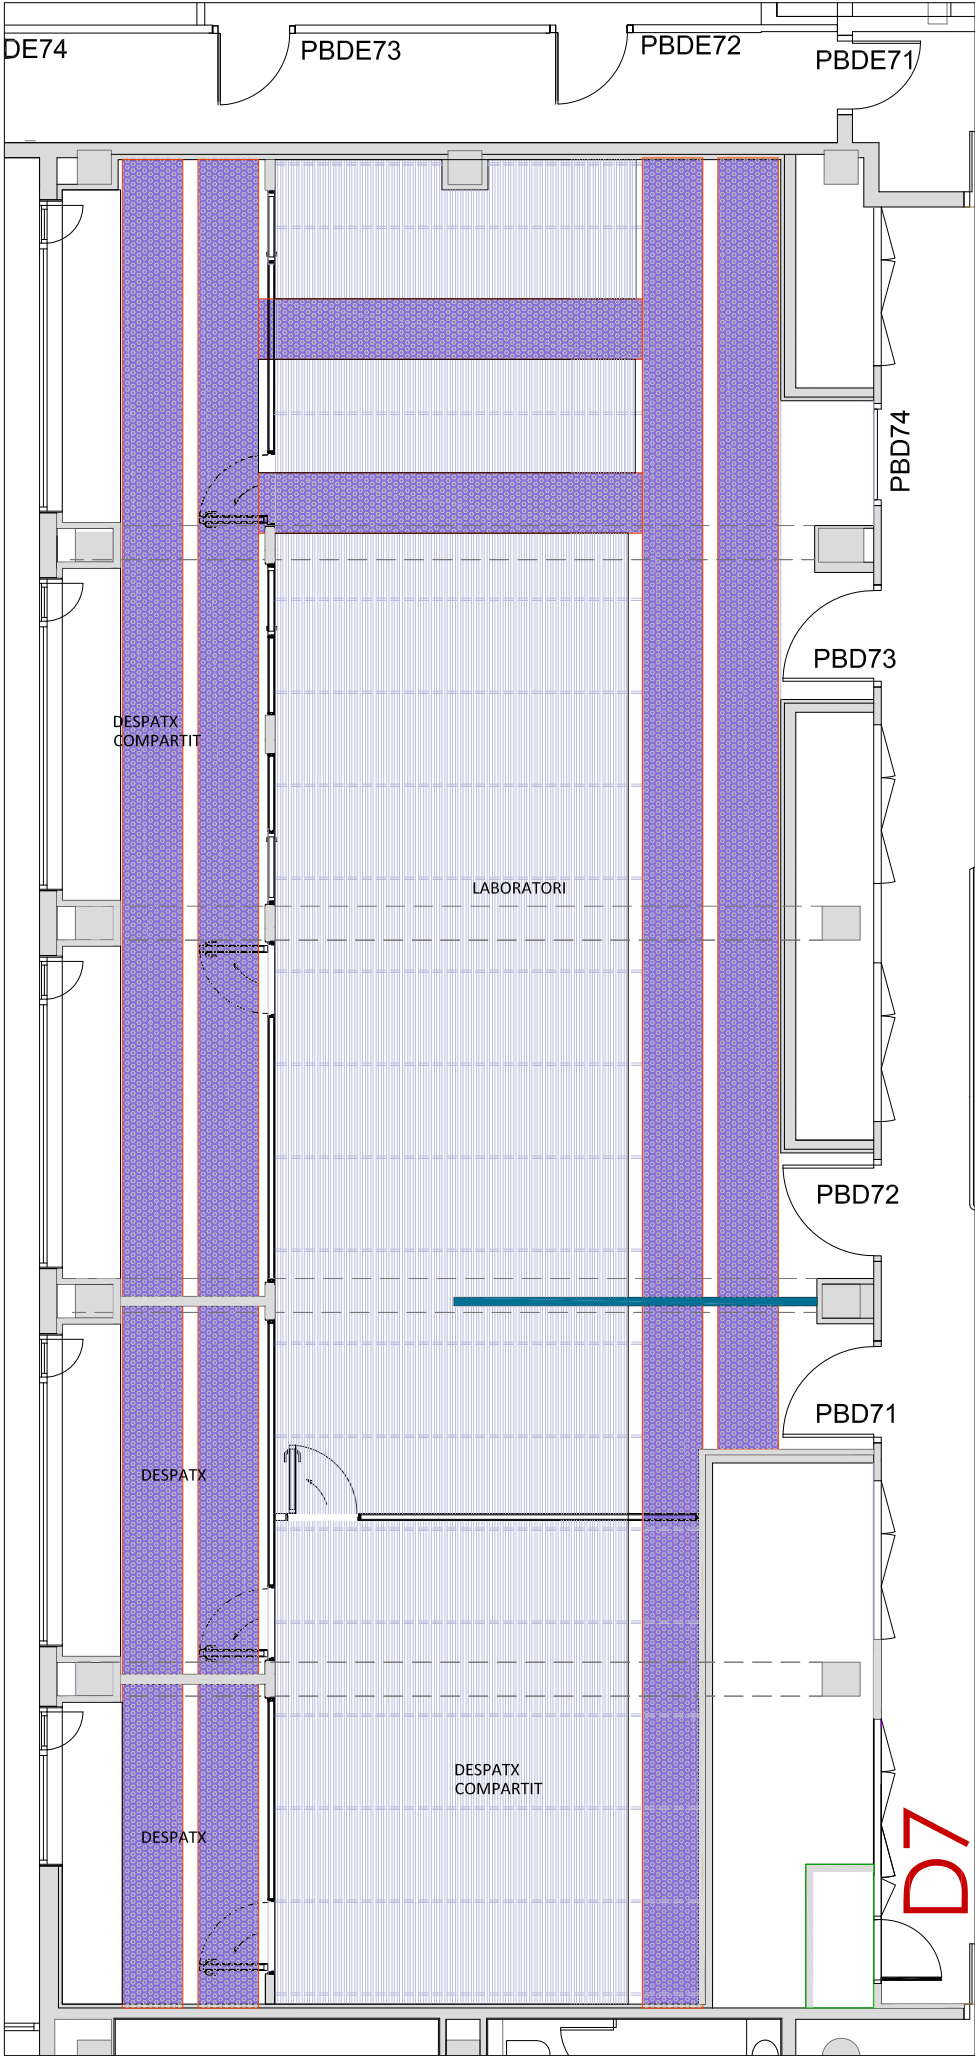


ACABATS CEL RAS

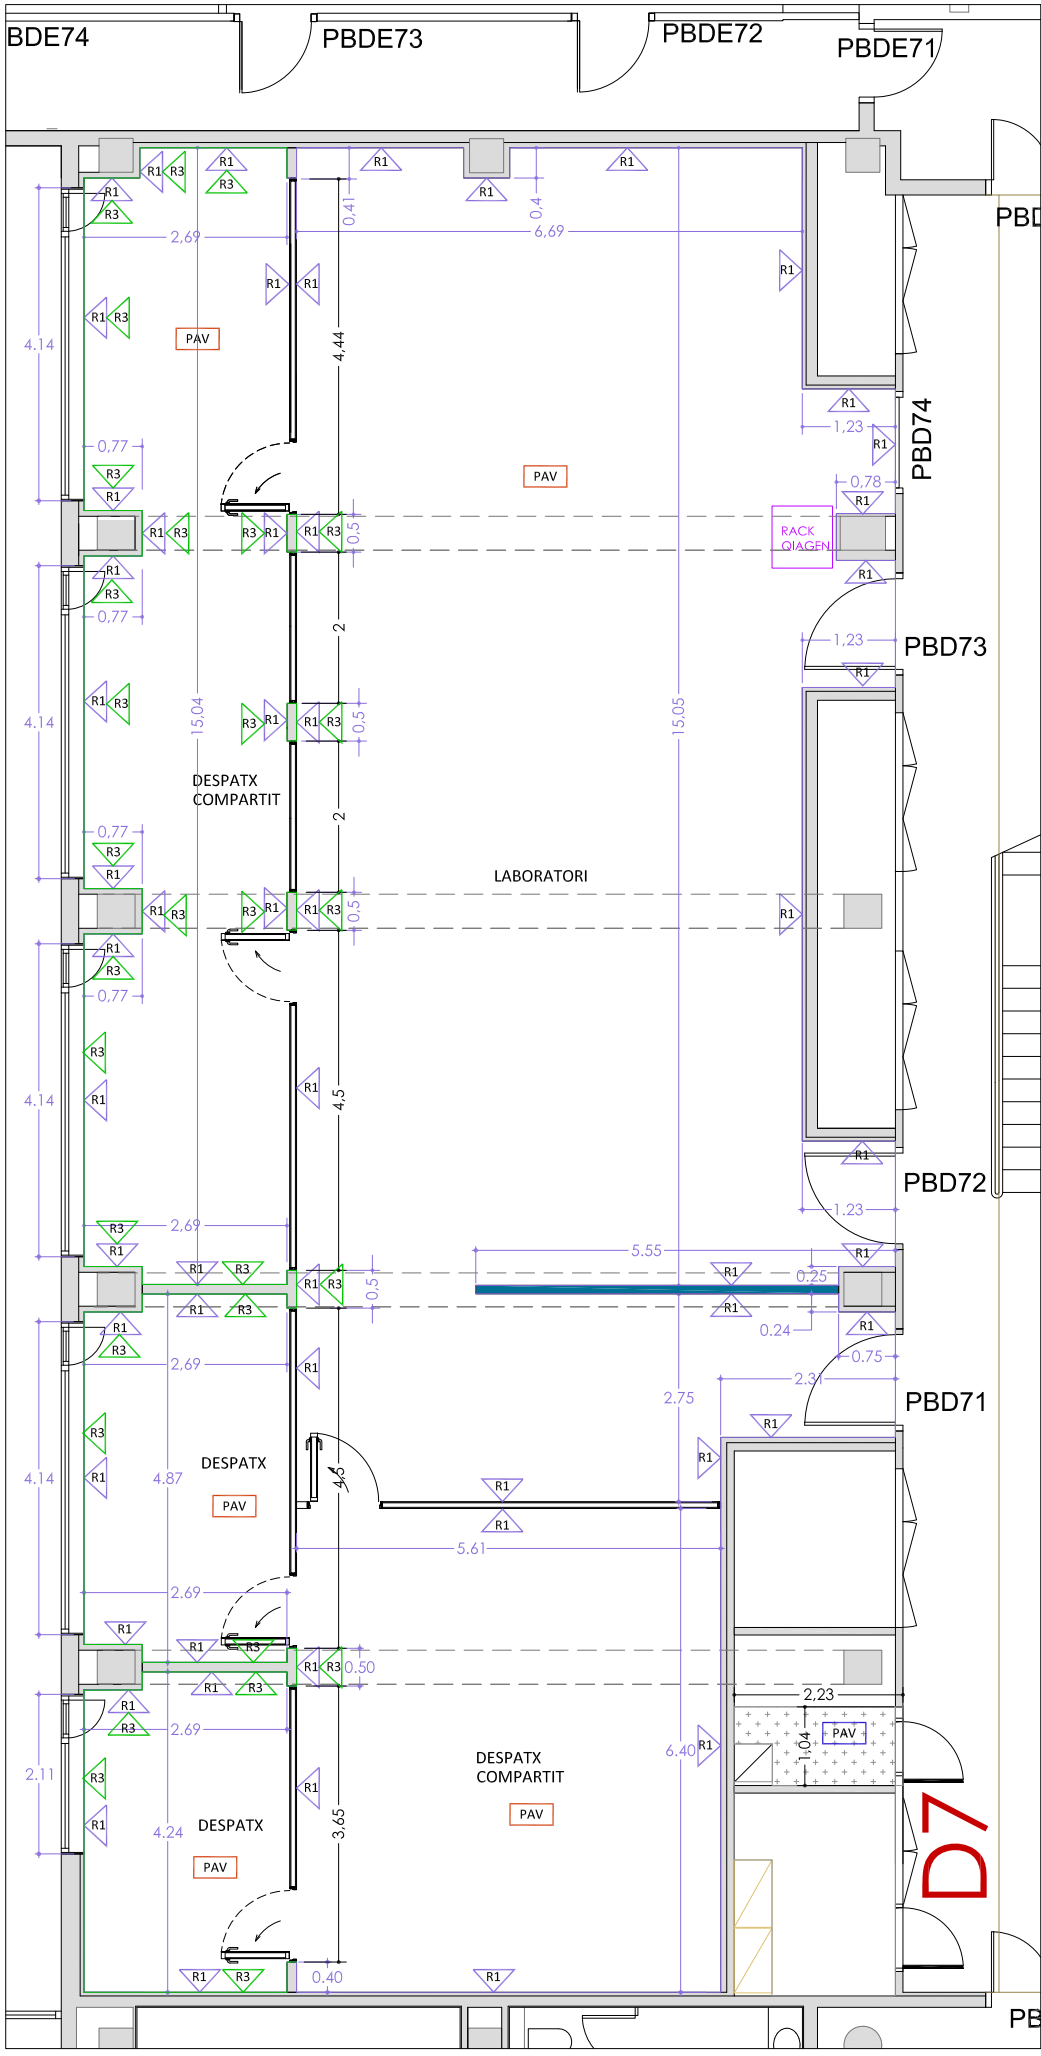


ACABATS

MÒDUL D7

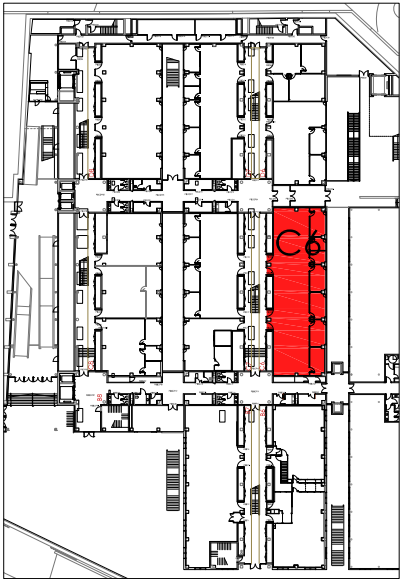


PLANTA BAIXA
EDIFICI CLÚSTER II

17,39m TAULELLS MURALS ACABAT MELAMINA BLANCA AMB POTES (0,80m amplada)	R1
5m TAULELLS CENTRALS ACABAT MELAMINA BLANCA AMB POTES(1,60m amplada)	R2
TAULES DESPATX ACABAT MELAMINA BLANCA AMB POTES , 3/uts	R3
TAULA SALA REUNIONS Ø 1m ACABAT MELAMINA BLANCA AMB POTES , 1/ut.	R4
CADIRES DESPATXOS, 27/uts.	R5
CADIRES SALES REUNIONS, 4/uts	R6
ARMARIS ALTS AMB PORTES, 11/uts.	R7
ARMARIS BAIXOS AMB PORTES, 16/uts	R8
MÒDUL GUIXETES TANCAMENT AMB CODI DE 160x42x136cm. (4x3 amb un total de 12 compartimentacions, capacitat casc de moto) 2/uts.	R9
TAMBORETS LABORATORI, 29/uts.	R10
PENJAROBES, 2/uts.	*

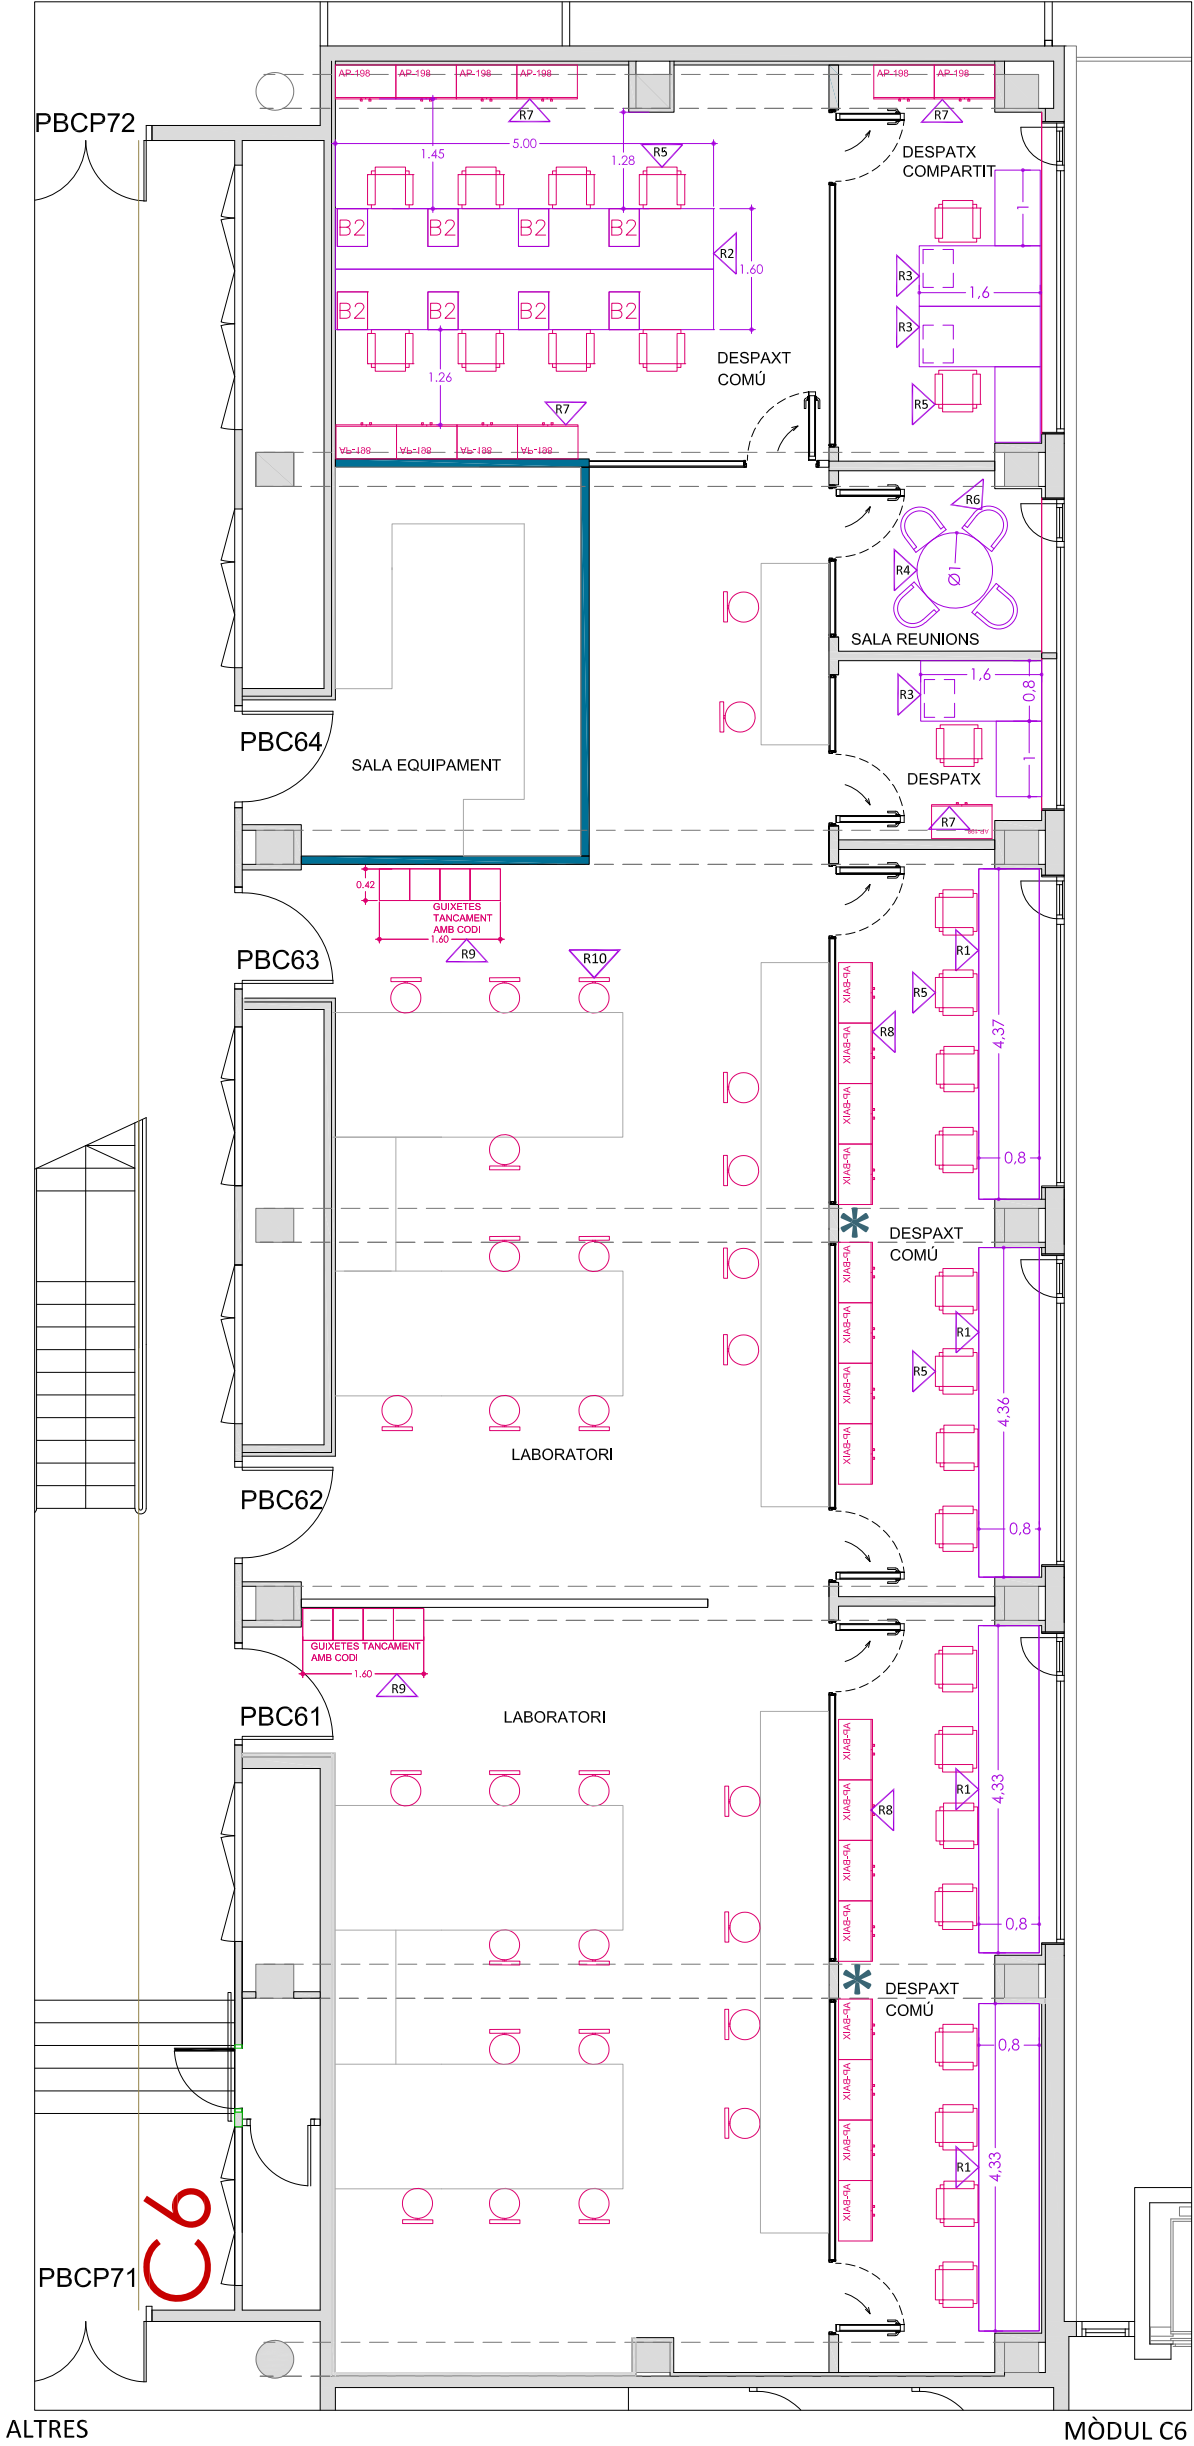


ALTRES


MÒDUL C6

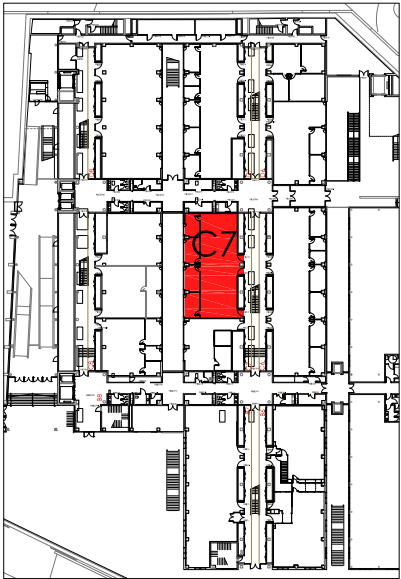

PLANTA BAIXA
EDIFICI CLÚSTER II


8,42m TAULELLS MURALS ACABAT MELAMINA BLANCA AMB POTES (0,80m amplada)	R1
CADIRES DESPATXOS, 8/uts.	R5
ARMARIS BAIXOS AMB PORTES, 7/uts.	R8
MÒDUL GUIXETES TANCAMENT AMB CODI DE 160x42x136cm. (4x3 amb un total de 12 compartimentacions, capacitat casc de moto) 1/uts.	R9
TAMBORETS LABORATORI, 13/uts.	R10
PENJAROBES, 1/ut.	R11
CORTINA IGNÍFUGA PLISADA DUBJECTA SOBRE RIEL ENCATAT EN DINTELL	R11
PICA RENTAMANS INOX. AMB PEDESTAL DE 35x30x85cm	R12
11,70m² FILTRES COLOR GROC EN FINESTRES H.1,35m	R13

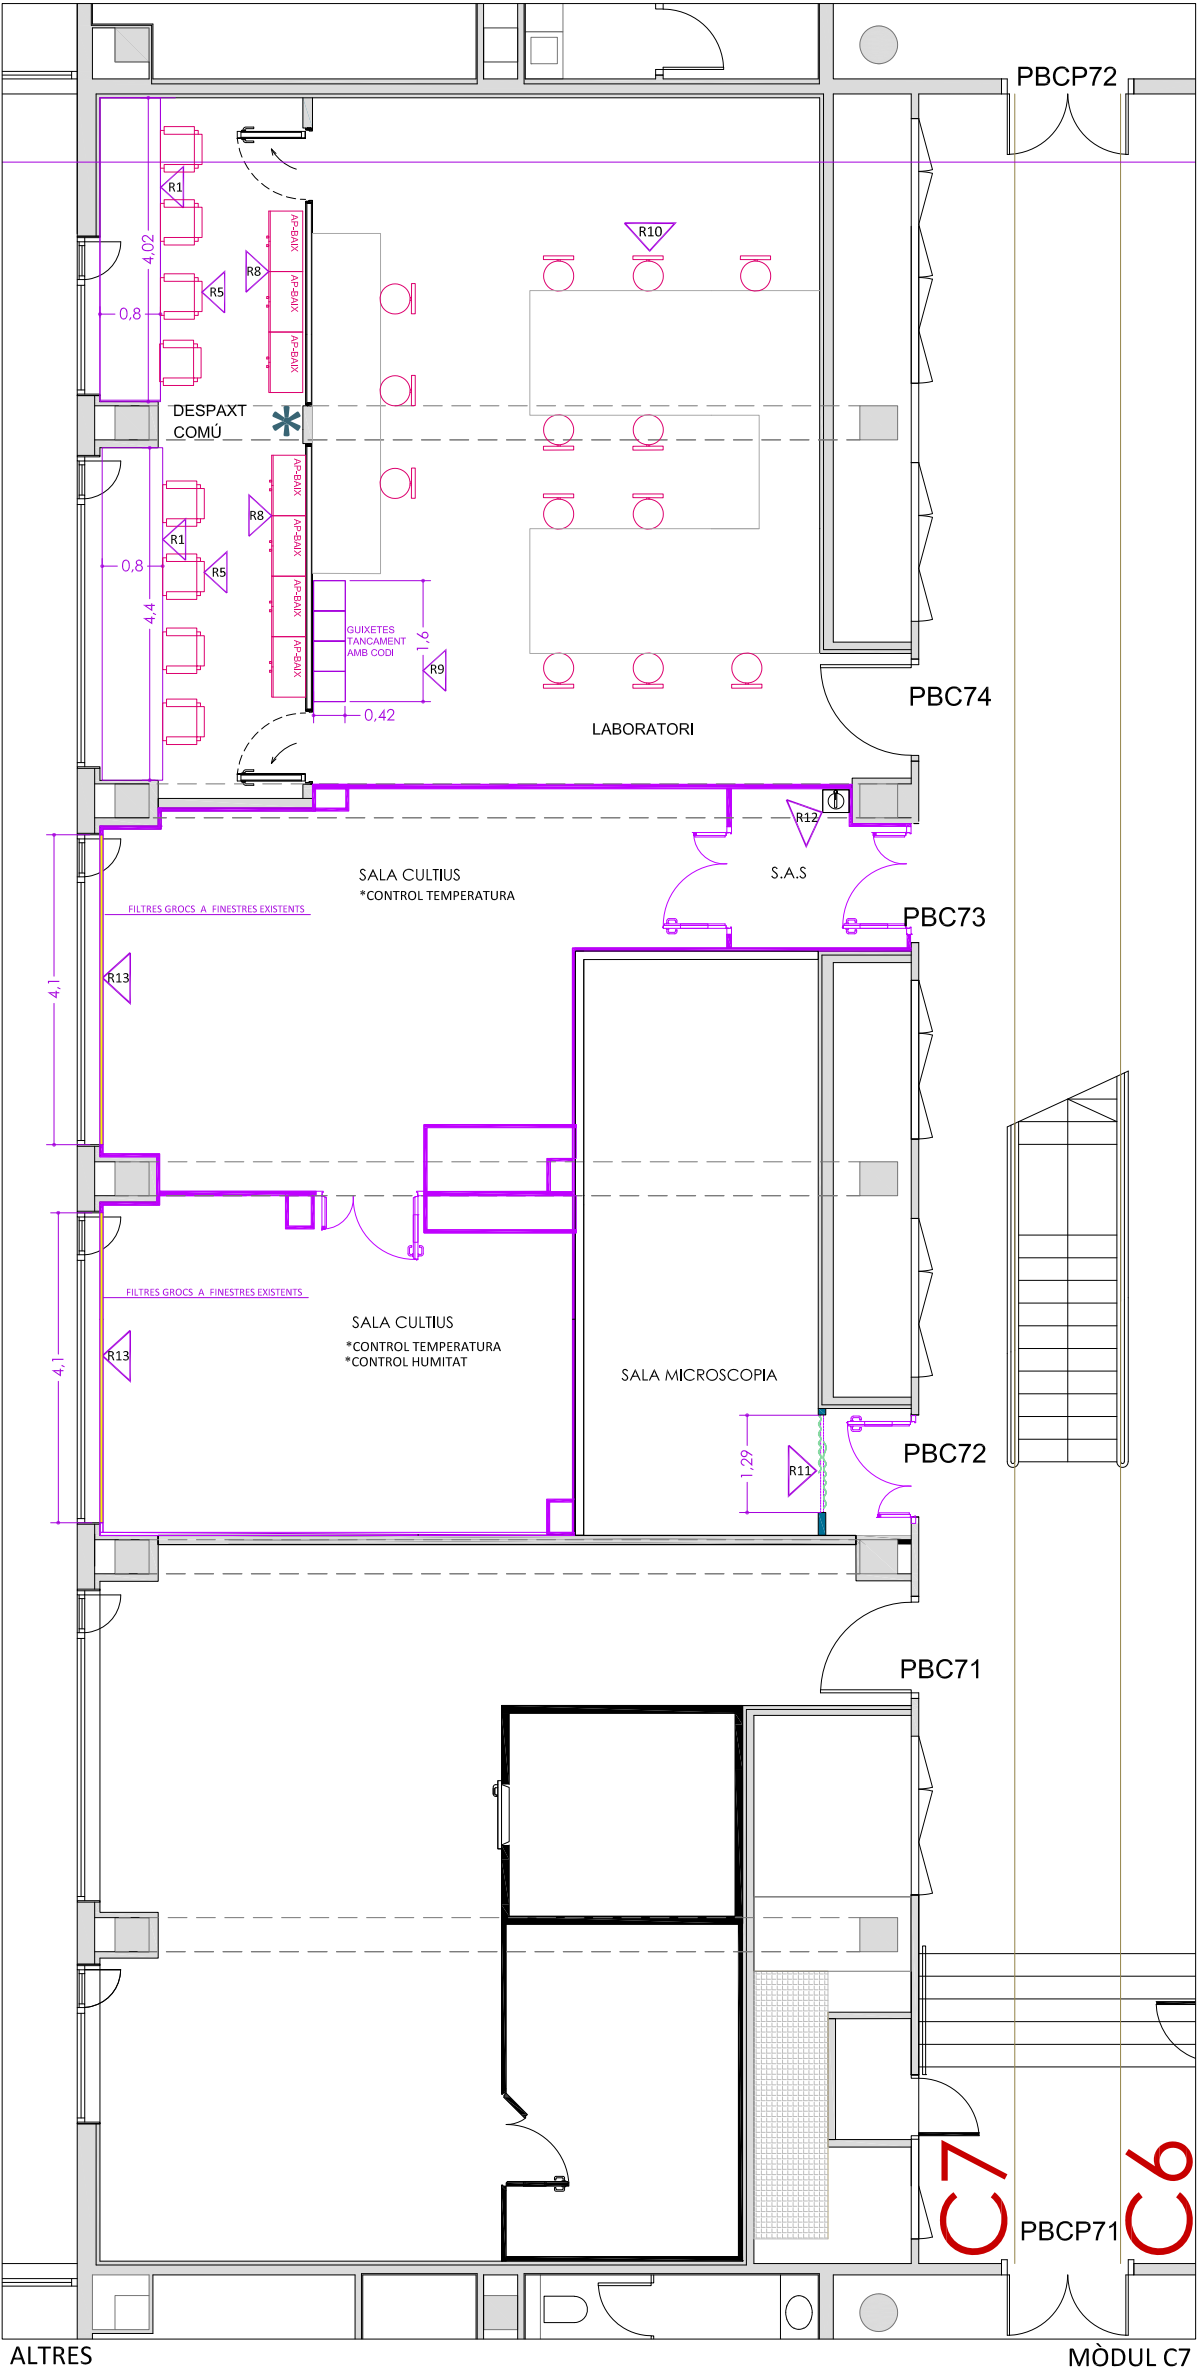


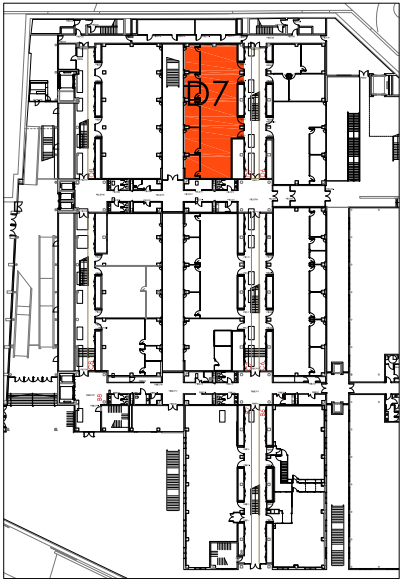


PLANTA BAIXA
EDIFICI CLÚSTER II

13,20m TAULELLS MURALS ACABAT MELAMINA BLANCA AMB POTES (0,80m amplada)	R1
5m TAULELLS CENTRALS ACABAT MELAMINA BLANCA AMB POTES (1,60m amplada)	R2
TAULES DESPATX ACABAT MELAMINA BLANCA AMB POTES , 2/uts.	R3
TAULA SALA REUNIONS Ø 1m ACABAT MELAMINA BLANCA AMB POTES, 2/uts.	R4
CADIRES DESPATXOS, 22/uts.	R5
CADIRES SALES REUNIONS, 4/uts	R6
ARMARIS ALTS AMB PORTES, 9/uts.	R7
ARMARIS BAIXOS AMB PORTES, 15/uts.	R8
MÒDUL GUIXETES TANCAMENT AMB CODI DE 160x42x136cm. (4x3 amb un total de 12 compartimentacions, capacitat casc de moto) 2/uts.	R9
TAMBORETS LABORATORI, 26/uts.	R10
PENJAROBES, 3/uts.	*
CARTEL·LES SUBJECTES A LA LLOSA DE FORMIGÓ PRE CREAR PLATAFORMA SUPORTACIÓ SAI	R14

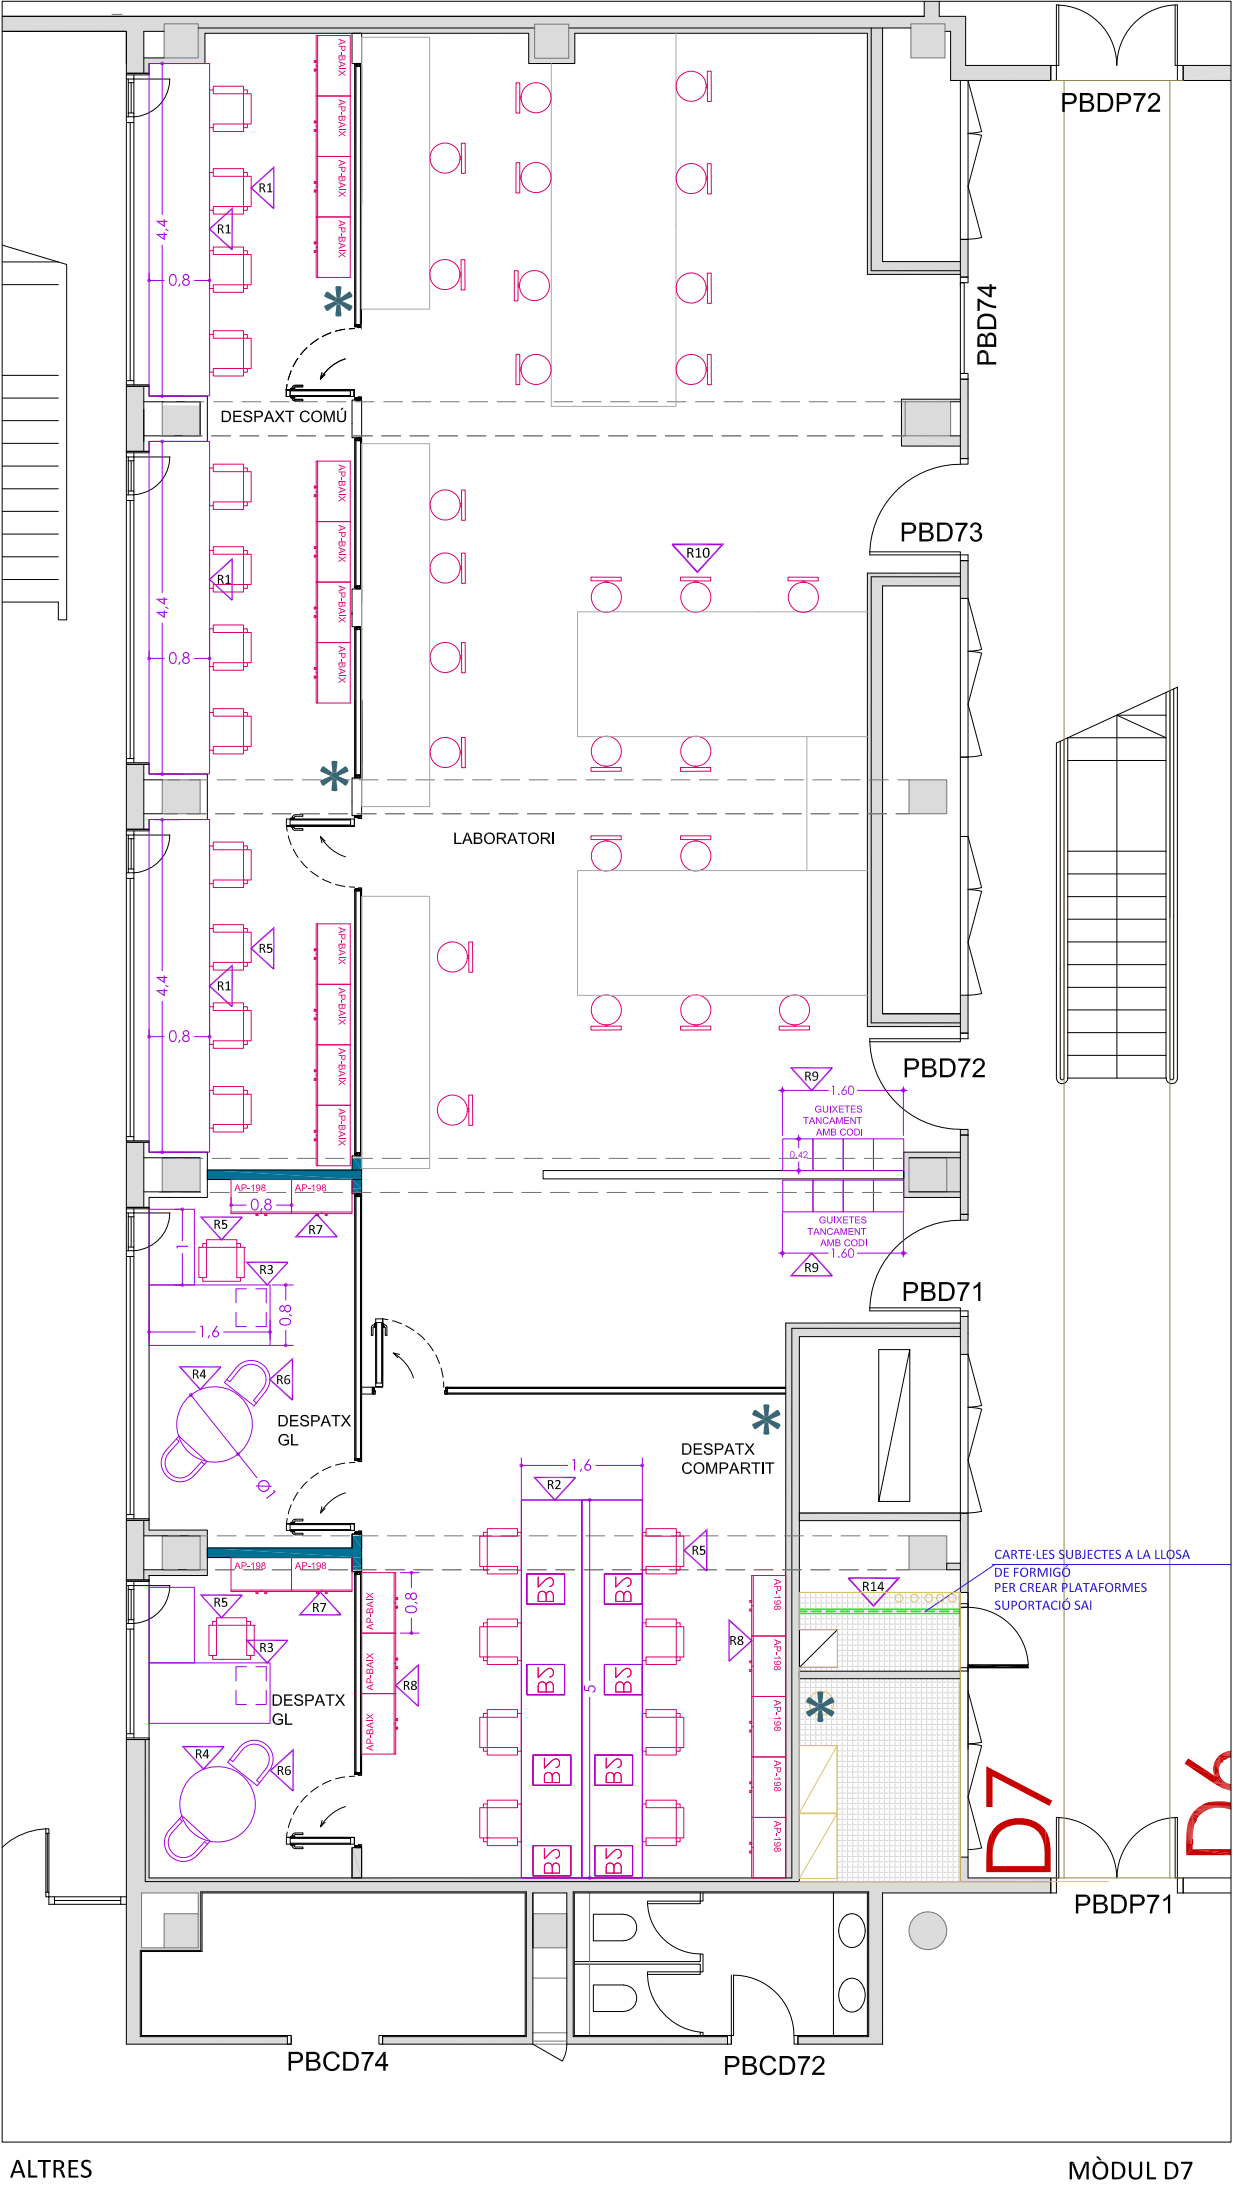

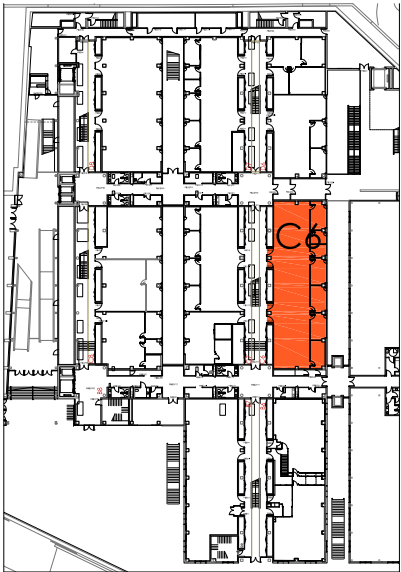


PLANTA BAIXA
EDIFICI CLÚSTER II

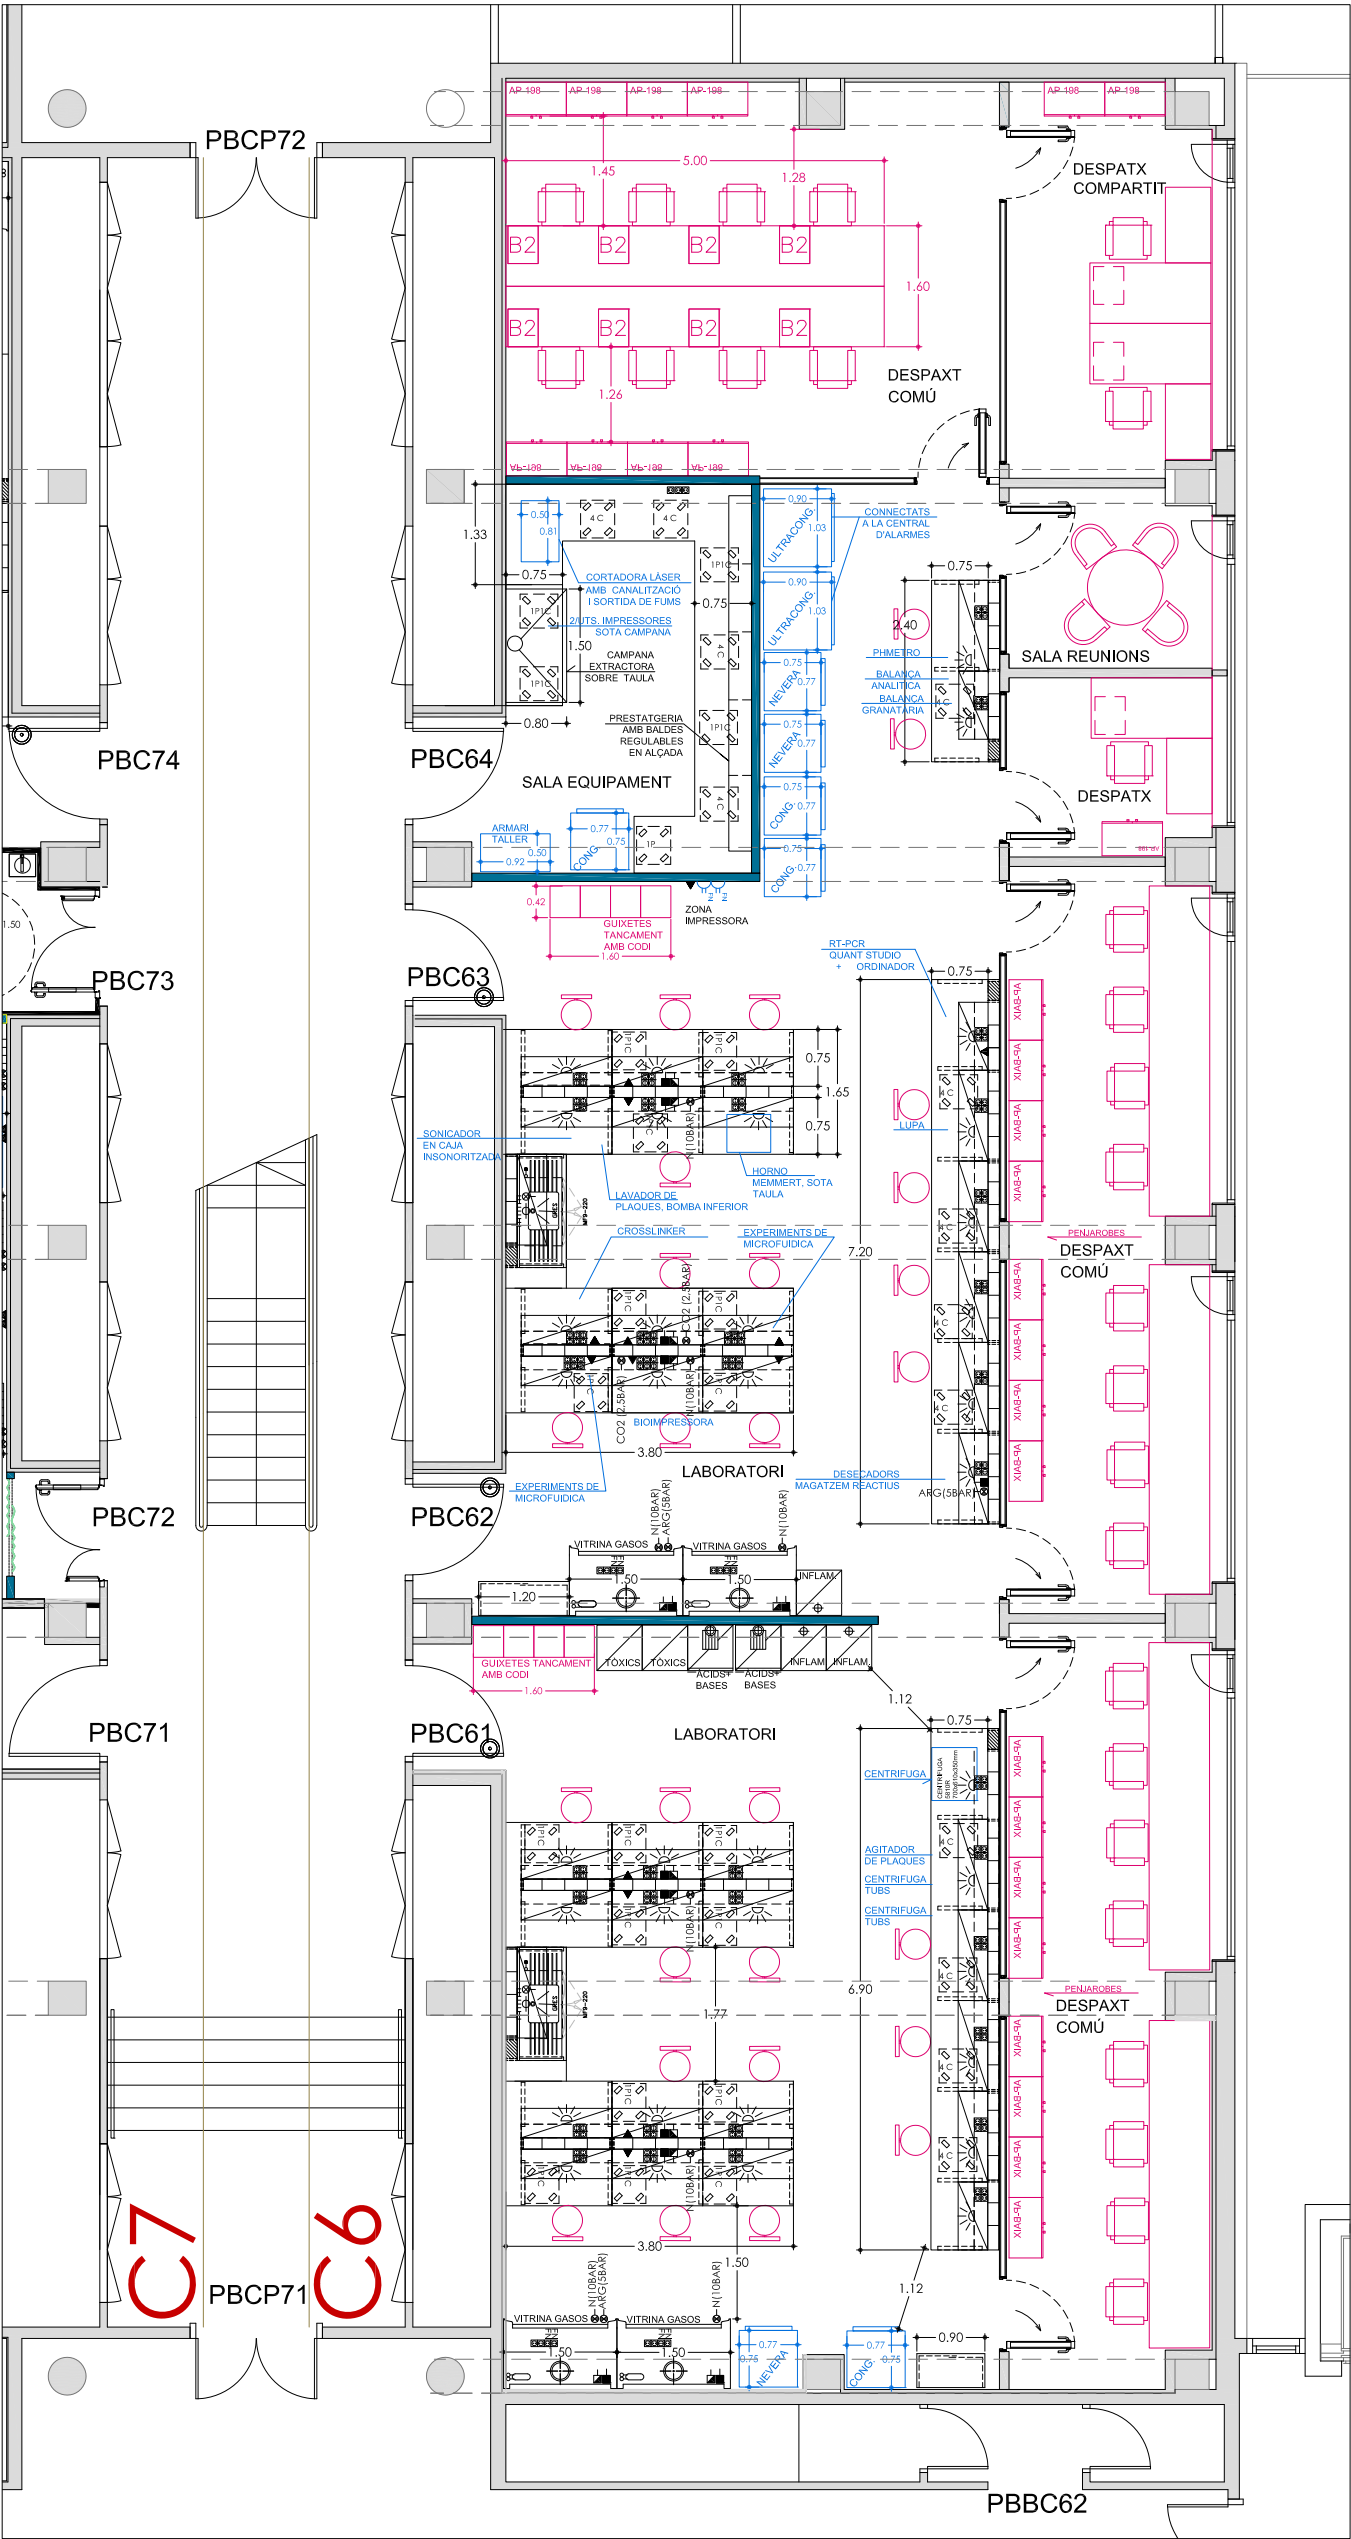


DISTRIBUCIÓ

MÒDUL C6

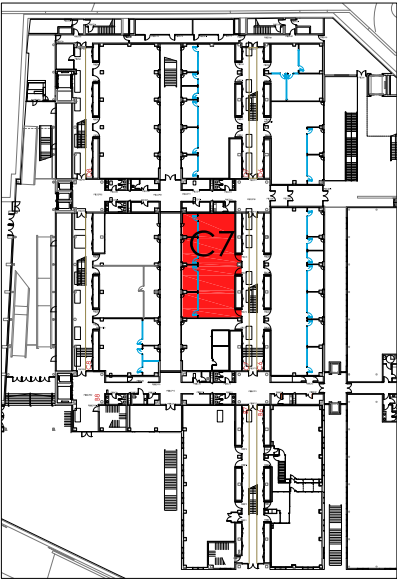


PLANTA BAIXA
EDIFICI CLÚSTER II

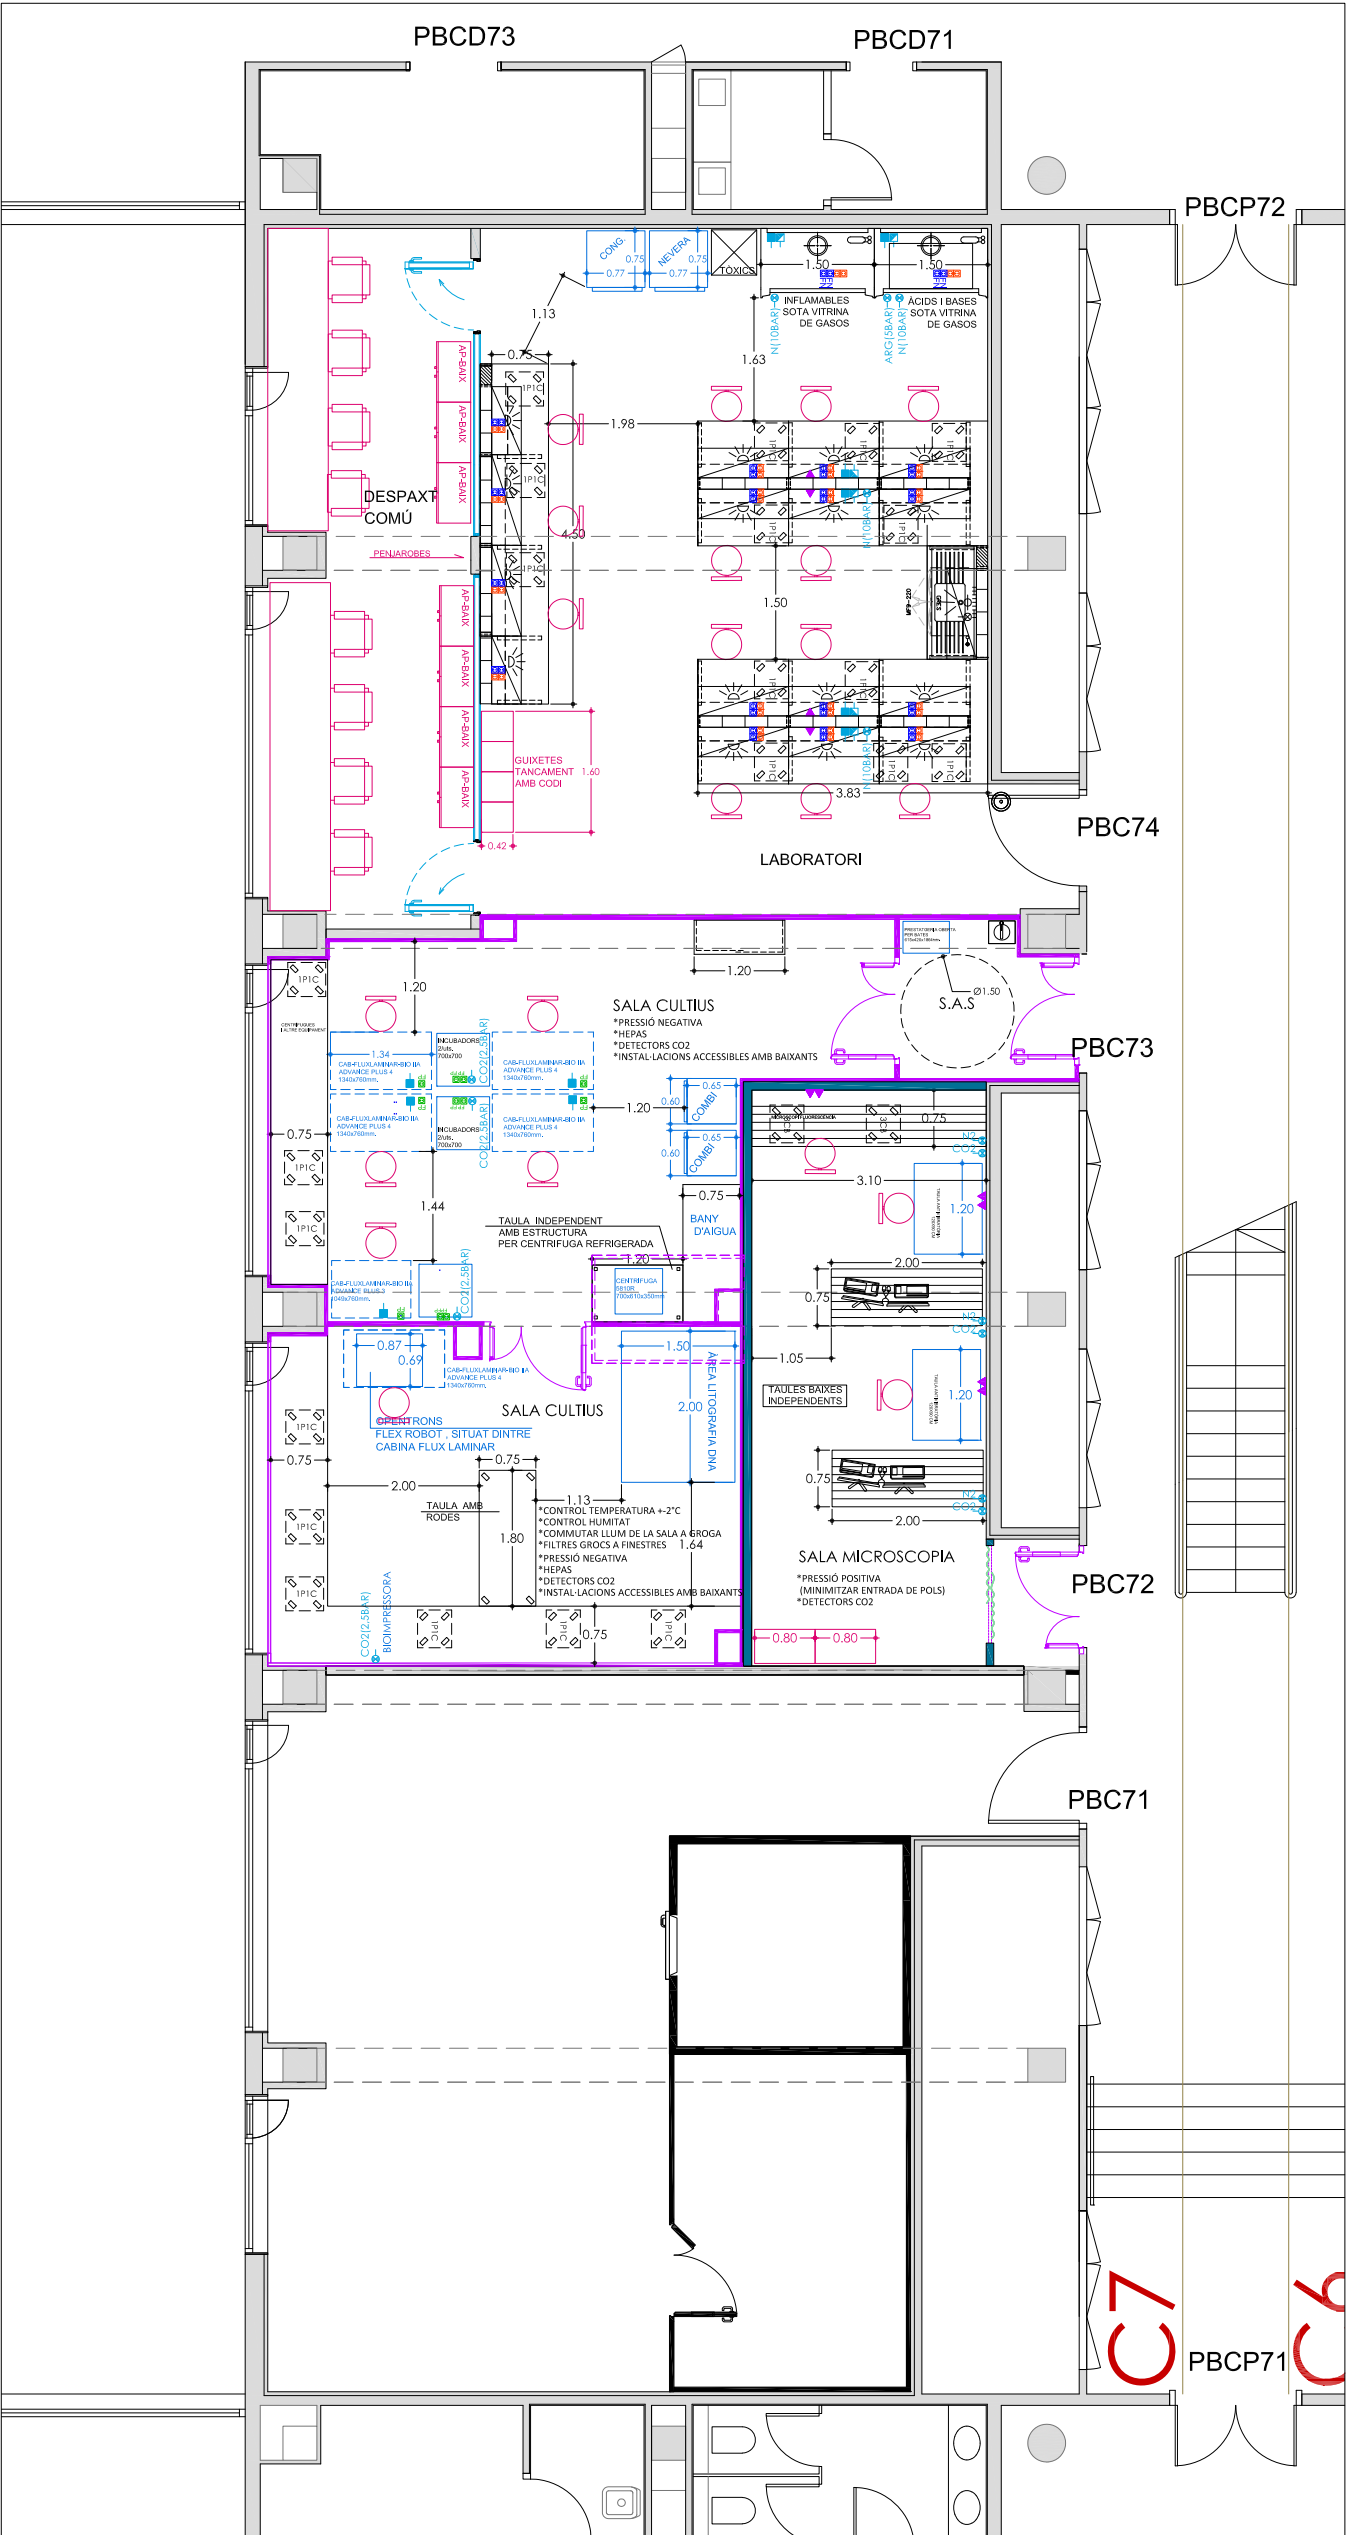


DISTRIBUCIÓ

MÒDUL C7

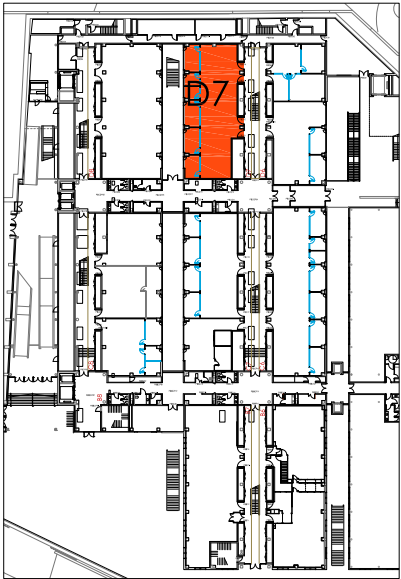


PLANTA BAIXA
EDIFICI CLÚSTER II

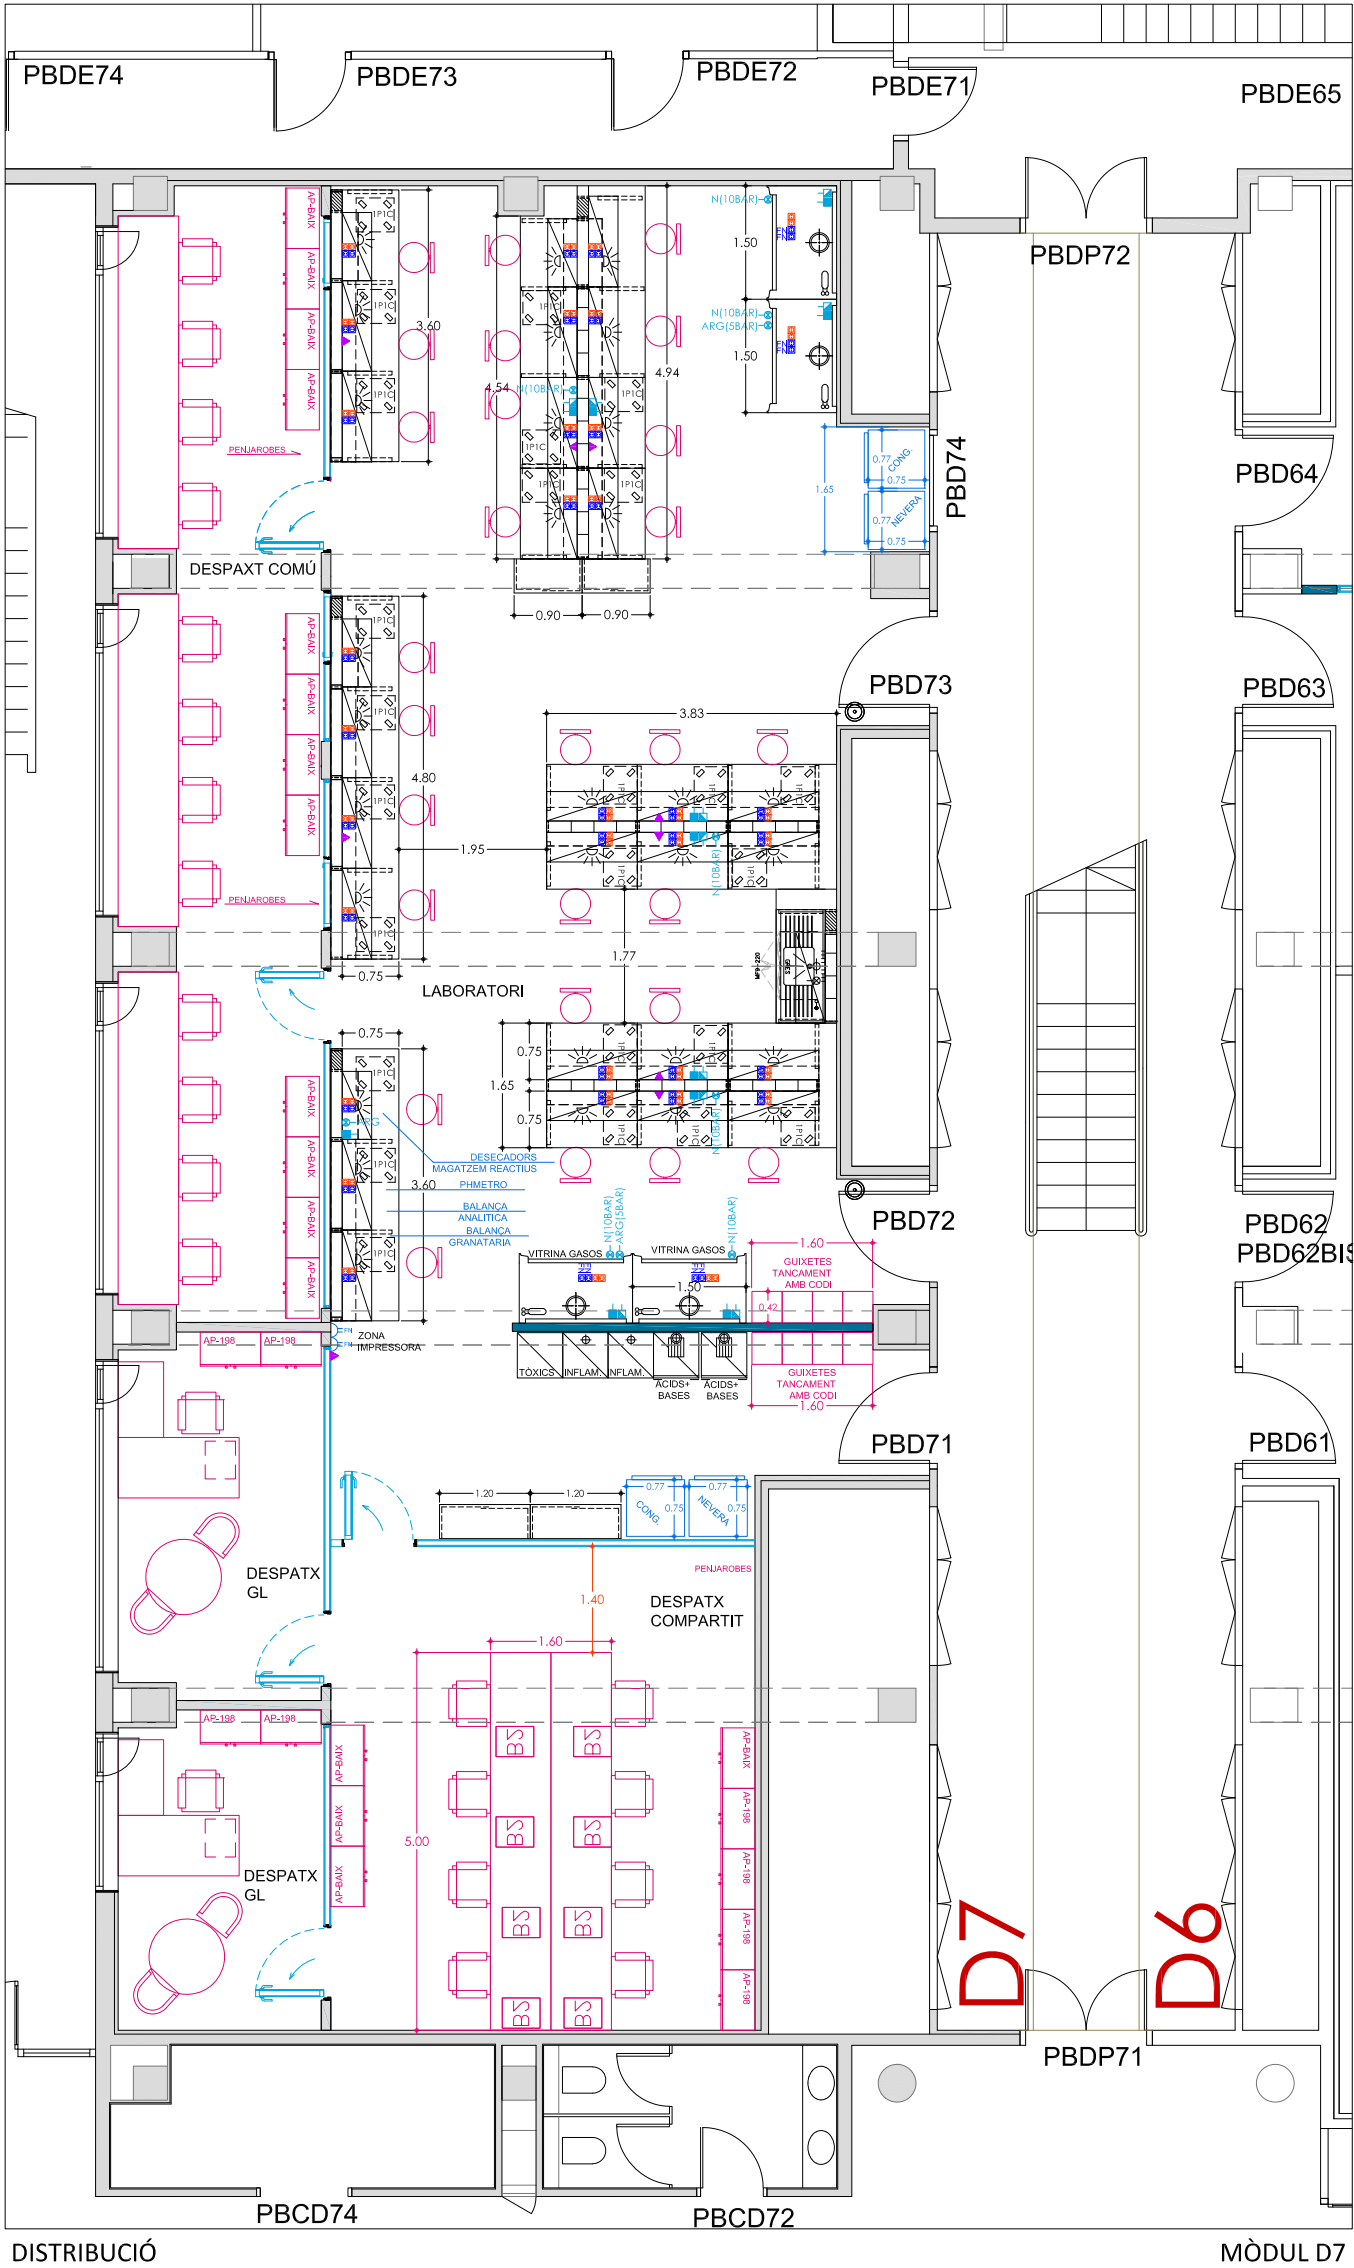


DISTRIBUCIÓ

MÒDUL D7

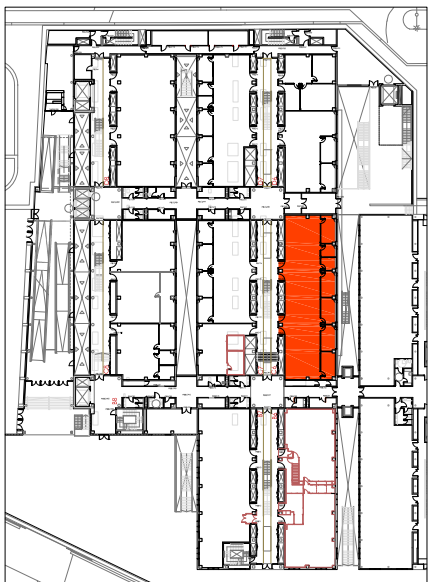


PLANTA BAIXA
EDIFICI CLÚSTER II


LLEGENDA ELECTRICITAT	
	PRESA DE CORRENT (2P+T), 16A 250V, FORÇA NORMAL (COLOR BLANC)
	PRESA DE CORRENT (2P+T), 16A 250V, FORÇA SAI (COLOR VERMELL)
	PRESA DE CORRENT (2P+T), 16A 250V, FORÇA PREFERENT (COLOR VERD)
	OFFIBLOCK PLUS DE SIMON AMB: 3 PRESES NORMALS, 1 PRESA SAI
	TORRETA METÀL·LICA DE SIMON AMB: 5 PRESES PREFERENT, 6 RJ45
	PAS CANALITZACIONS PER FORJAT
	CANAL PORTA-MECANISMES 130x53 EXISTENT
	CANAL PORTA-MECANISMES 130x53 NOVA
	CANAL PORTA-MECANISMES SOTA TAULA

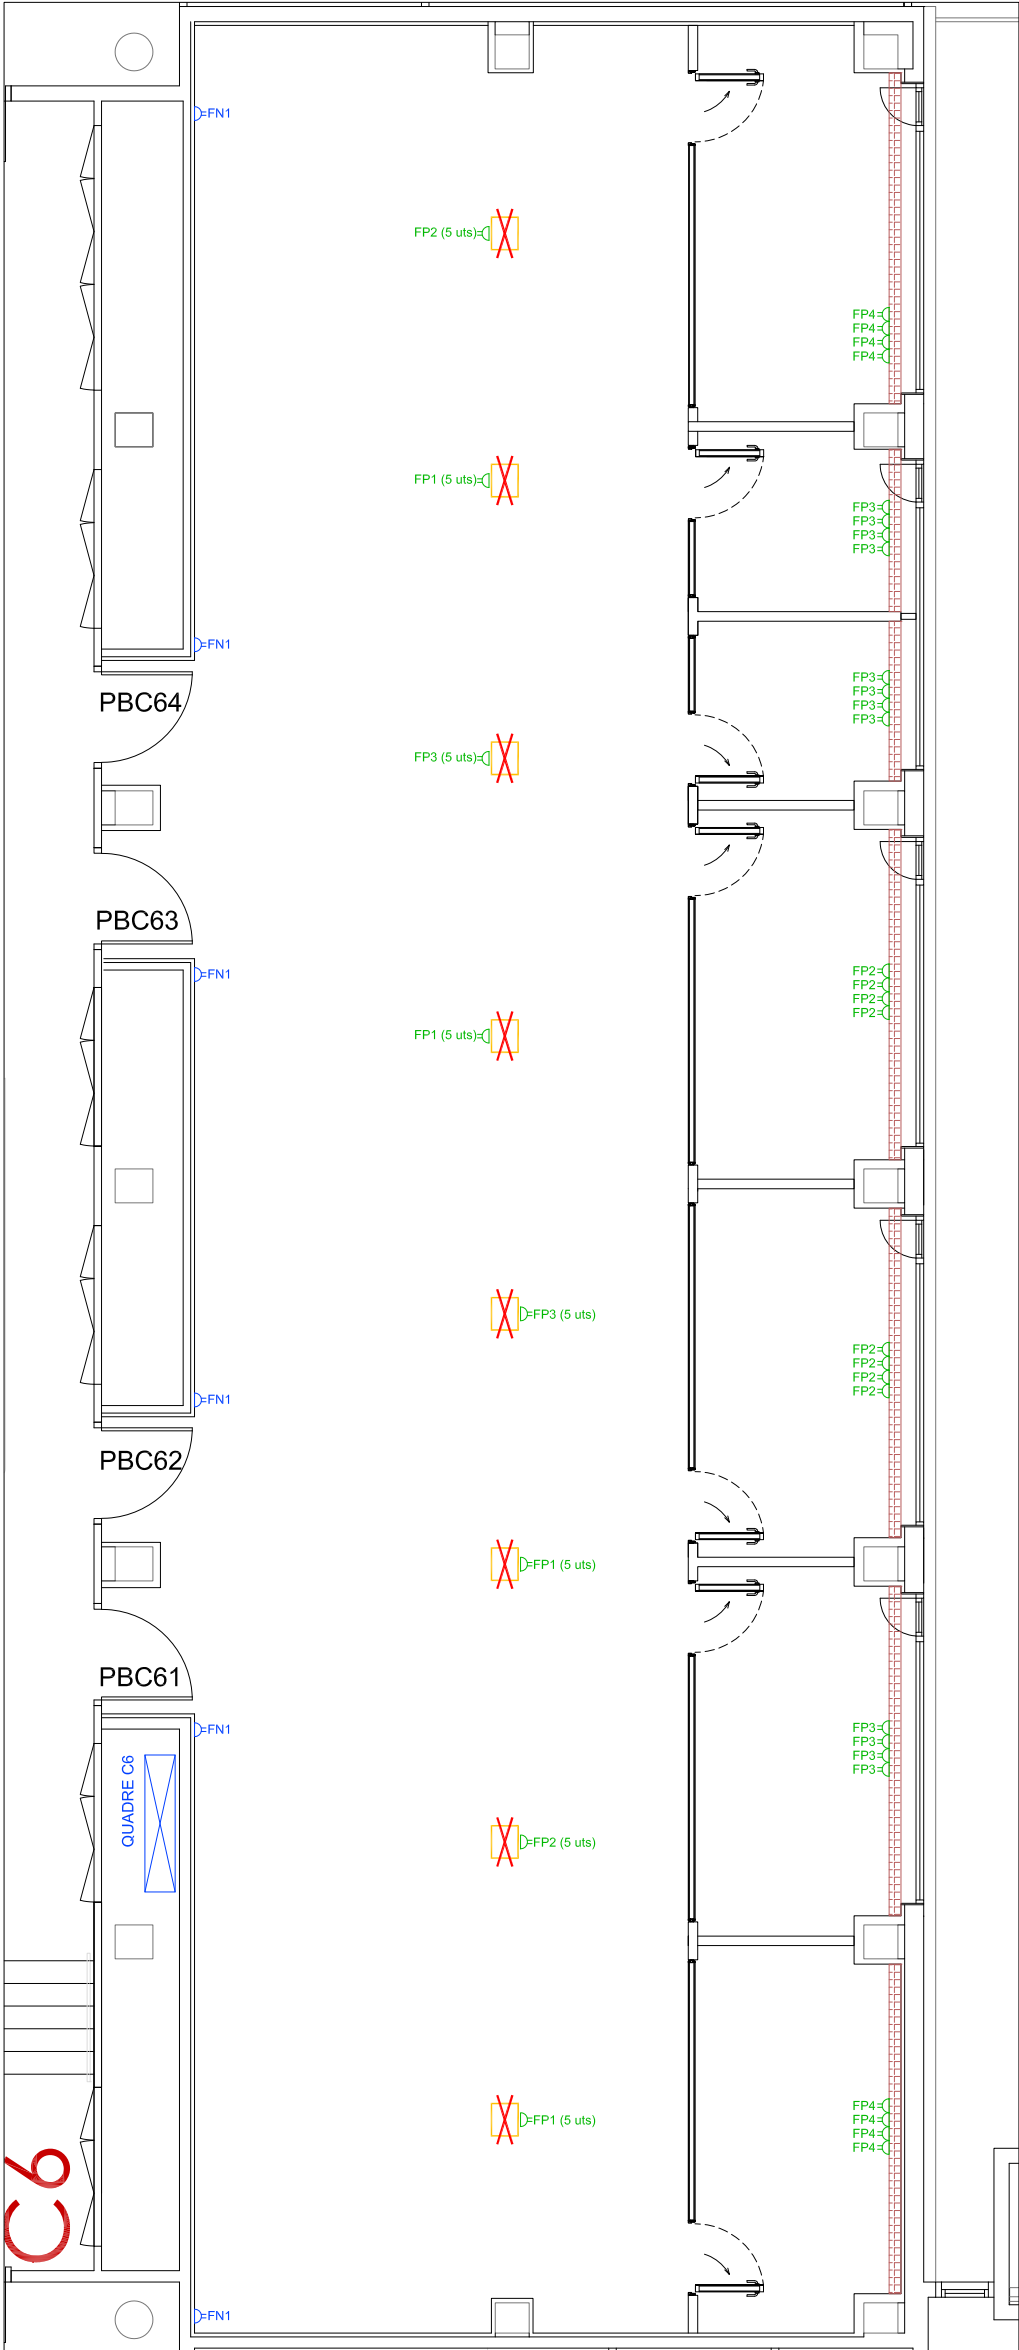

ELECTRICITAT EXISTENT

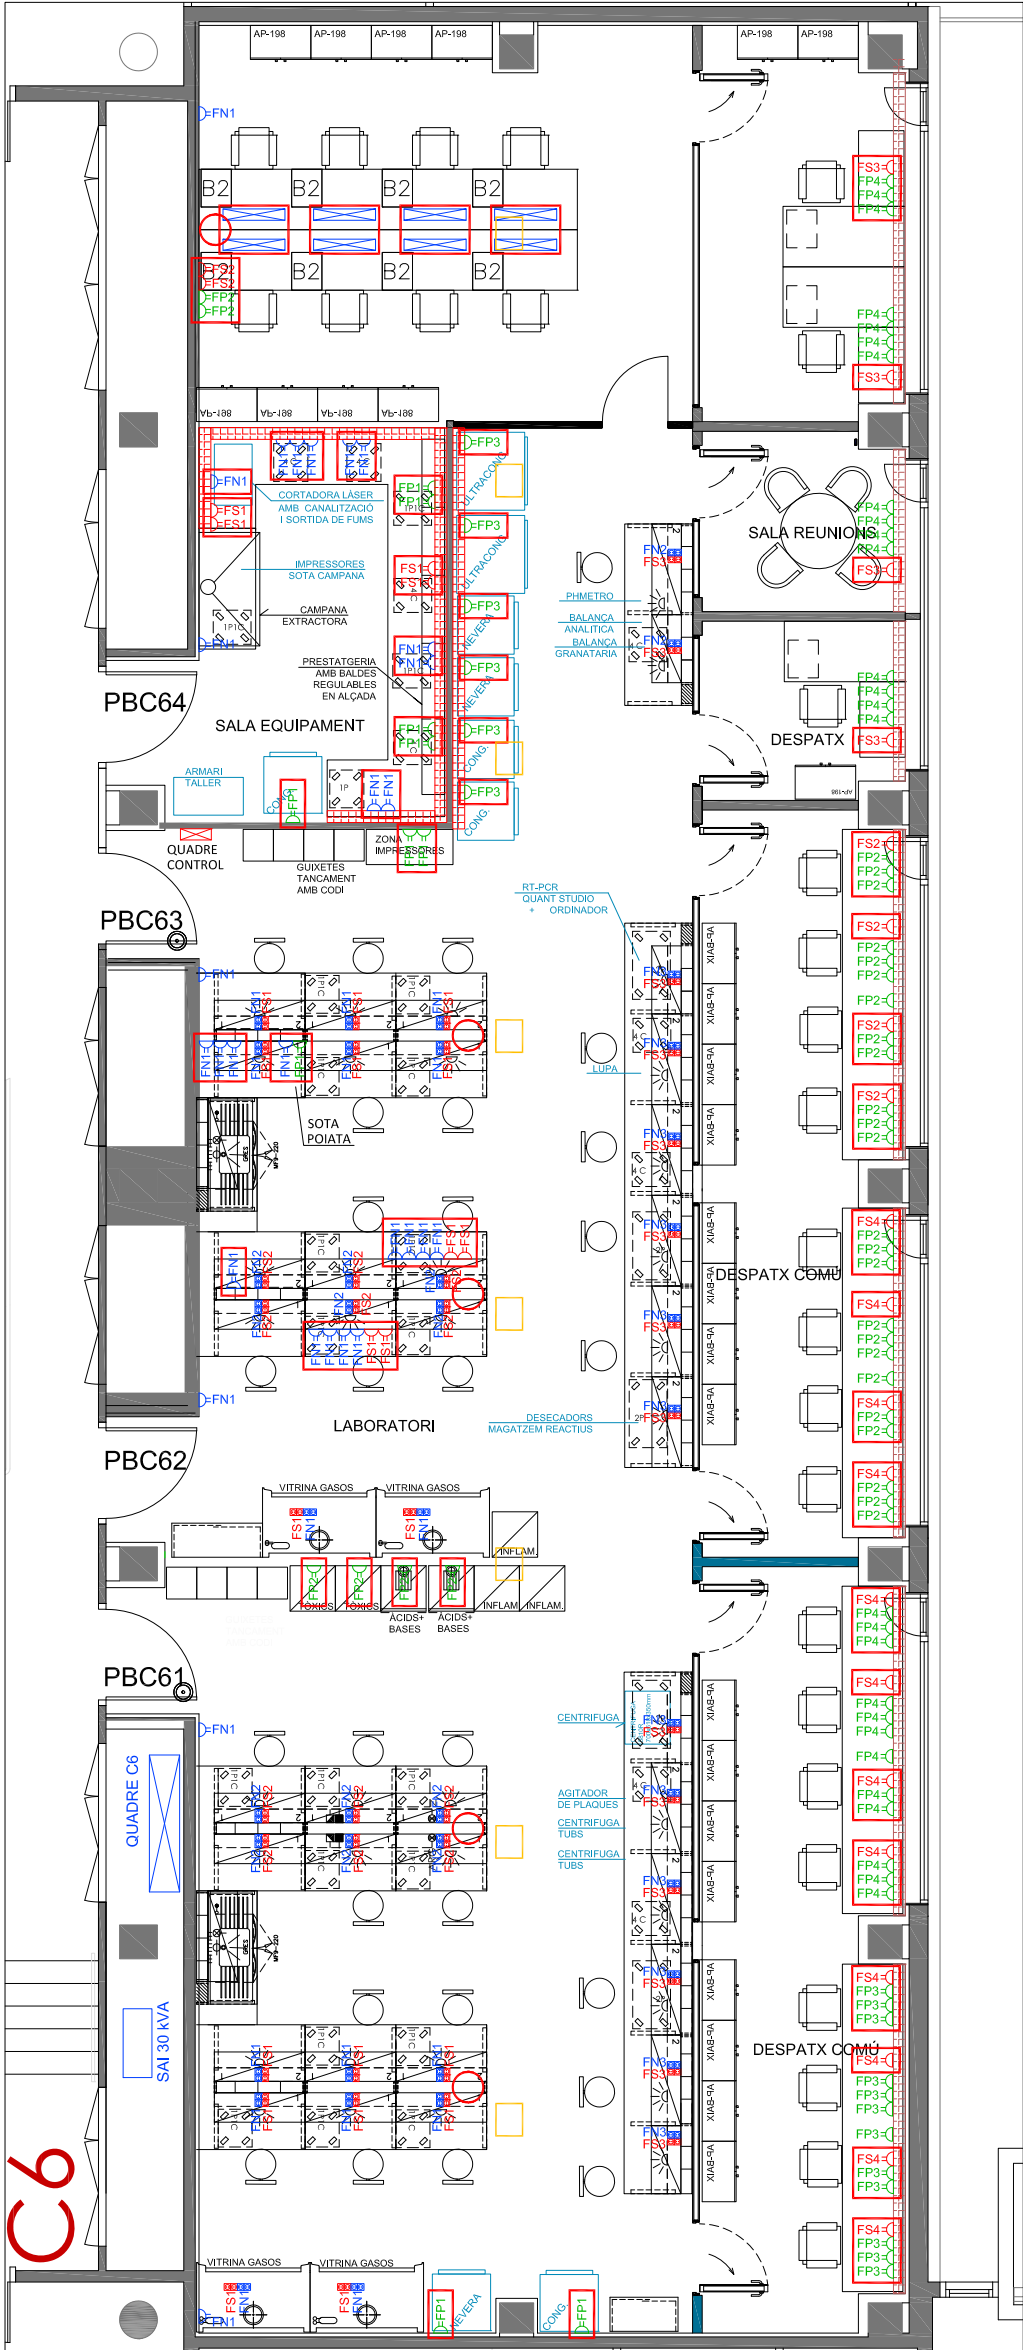


ELECTRICITAT PROPOSTA

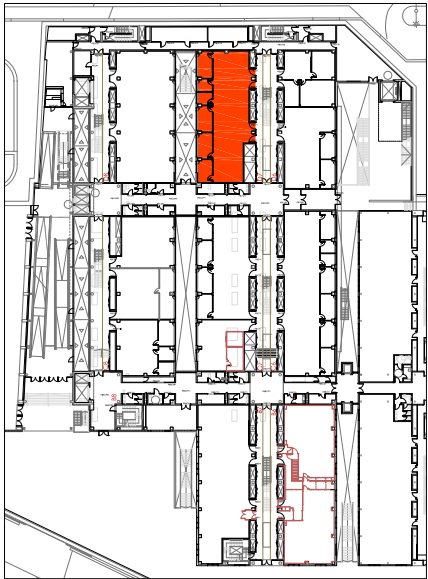


PLANTA BAIXA
EDIFICI CLÚSTER II

LLEGENDA ELECTRICITAT	
	PRESA DE CORRENT (2P+T), 16A 250V, FORÇA NORMAL (COLOR BLANC)
	PRESA DE CORRENT (2P+T), 16A 250V, FORÇA SAI (COLOR VERMELL)
	PRESA DE CORRENT (2P+T), 16A 250V, FORÇA PREFERENT (COLOR VERD)
	OFFBLOCK PLUS DE SIMON AMB: 3 PRESES NORMALS, 1 PRESA SAI
	TORRETA METÀL·LICA DE SIMON AMB: 5 PRESES PREFERENT, 6 RJ45
	PAS CANALITZACIONS PER FORJAT
	CANAL PORTA-MECANISMES 130x53 EXISTENT
	CANAL PORTA-MECANISMES 130x53 NOVA
	CANAL PORTA-MECANISMES SOTA TAULA

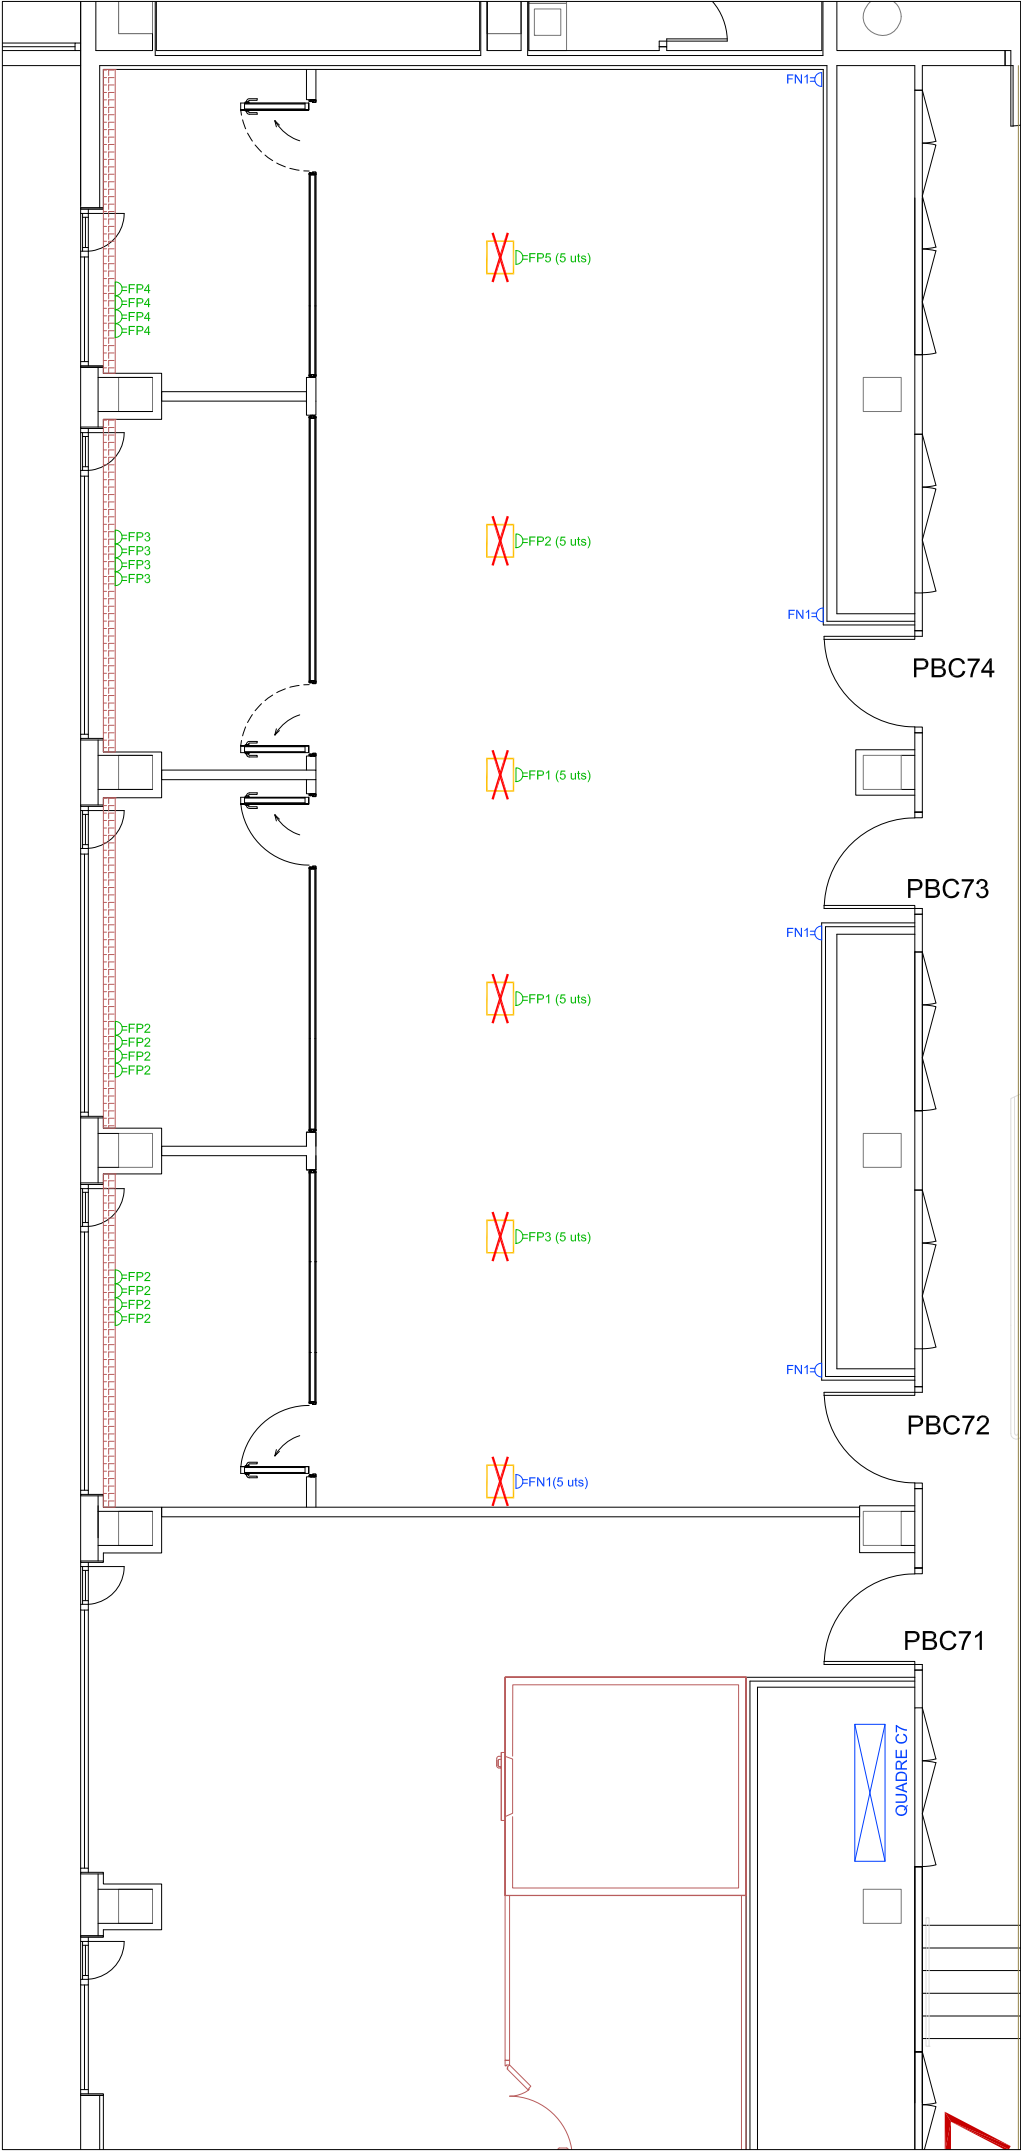


ELECTRICITAT EXISTENT

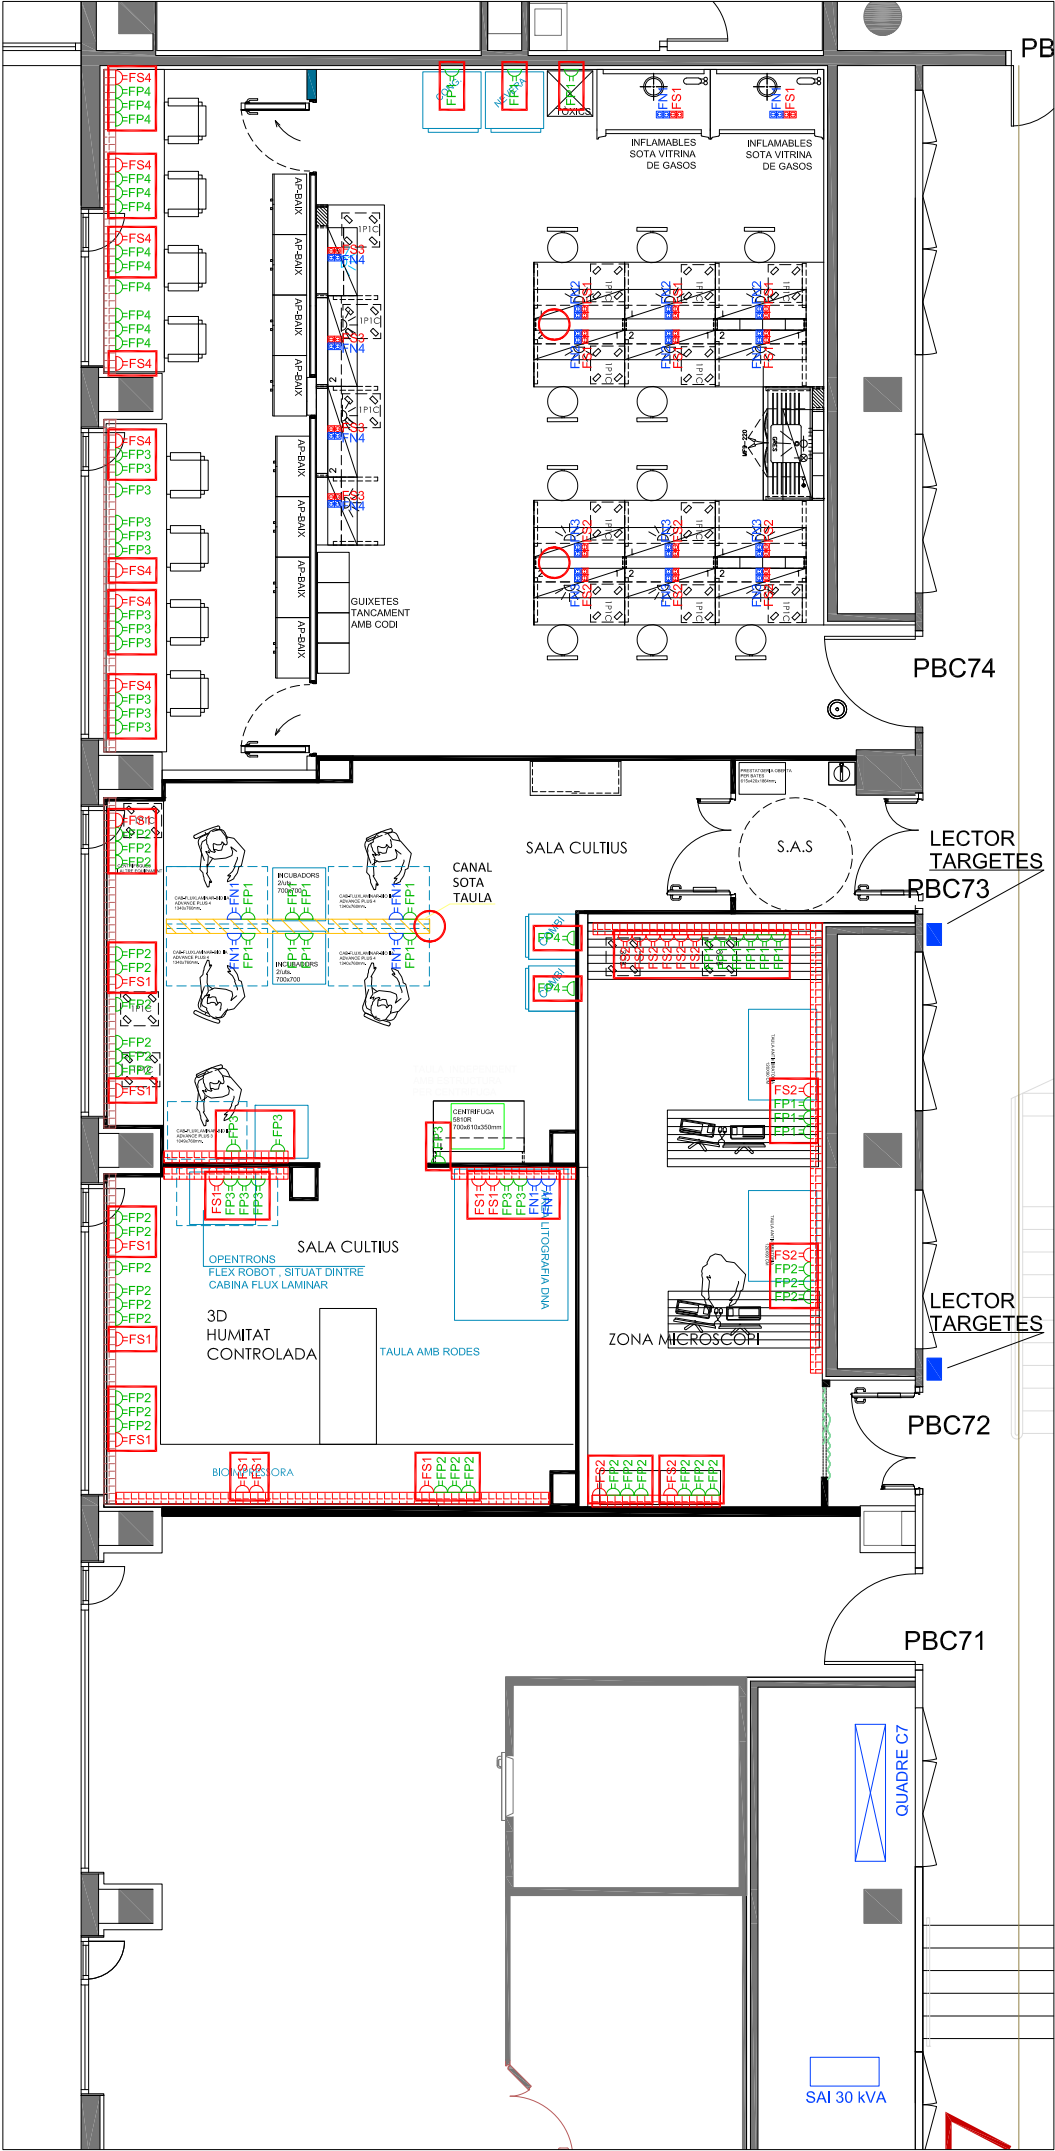


ELECTRICITAT PROPOSTA

NOTA: ABANS DE L'EXECUCIÓ DE LA INSTAL·LACIÓ ES REALITZARÀ UN REPLANTEIG D'AQUESTA EN TROBADA ENTRE L'INSTAL·LADOR I LA DIRECCIÓ FACULTATIVA

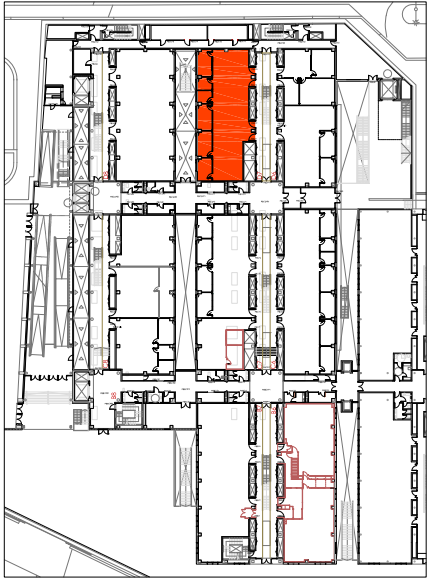


PLANTA BAIXA
EDIFICI CLÚSTER II

LLEGGENDA ELECTRICITAT	
	PRESA DE CORRENT (2P+T), 16A 250V, FORÇA NORMAL (COLOR BLANC)
	PRESA DE CORRENT (2P+T), 16A 250V, FORÇA SAI (COLOR VERMELL)
	PRESA DE CORRENT (2P+T), 16A 250V, FORÇA PREFERENT (COLOR VERD)
	OFFIBLOCK PLUS DE SIMON AMB: 3 PRESES NORMALS, 1 PRESA SAI
	TORRETA METÀL·LICA DE SIMON AMB: 5 PRESES PREFERENT, 6 RJ45
	PAS CANALITZACIONS PER FORJAT
	CANAL PORTA-MECANISMES 130x53 EXISTENT
	CANAL PORTA-MECANISMES 130x53 NOVA
	CANAL PORTA-MECANISMES SOTA TAULA

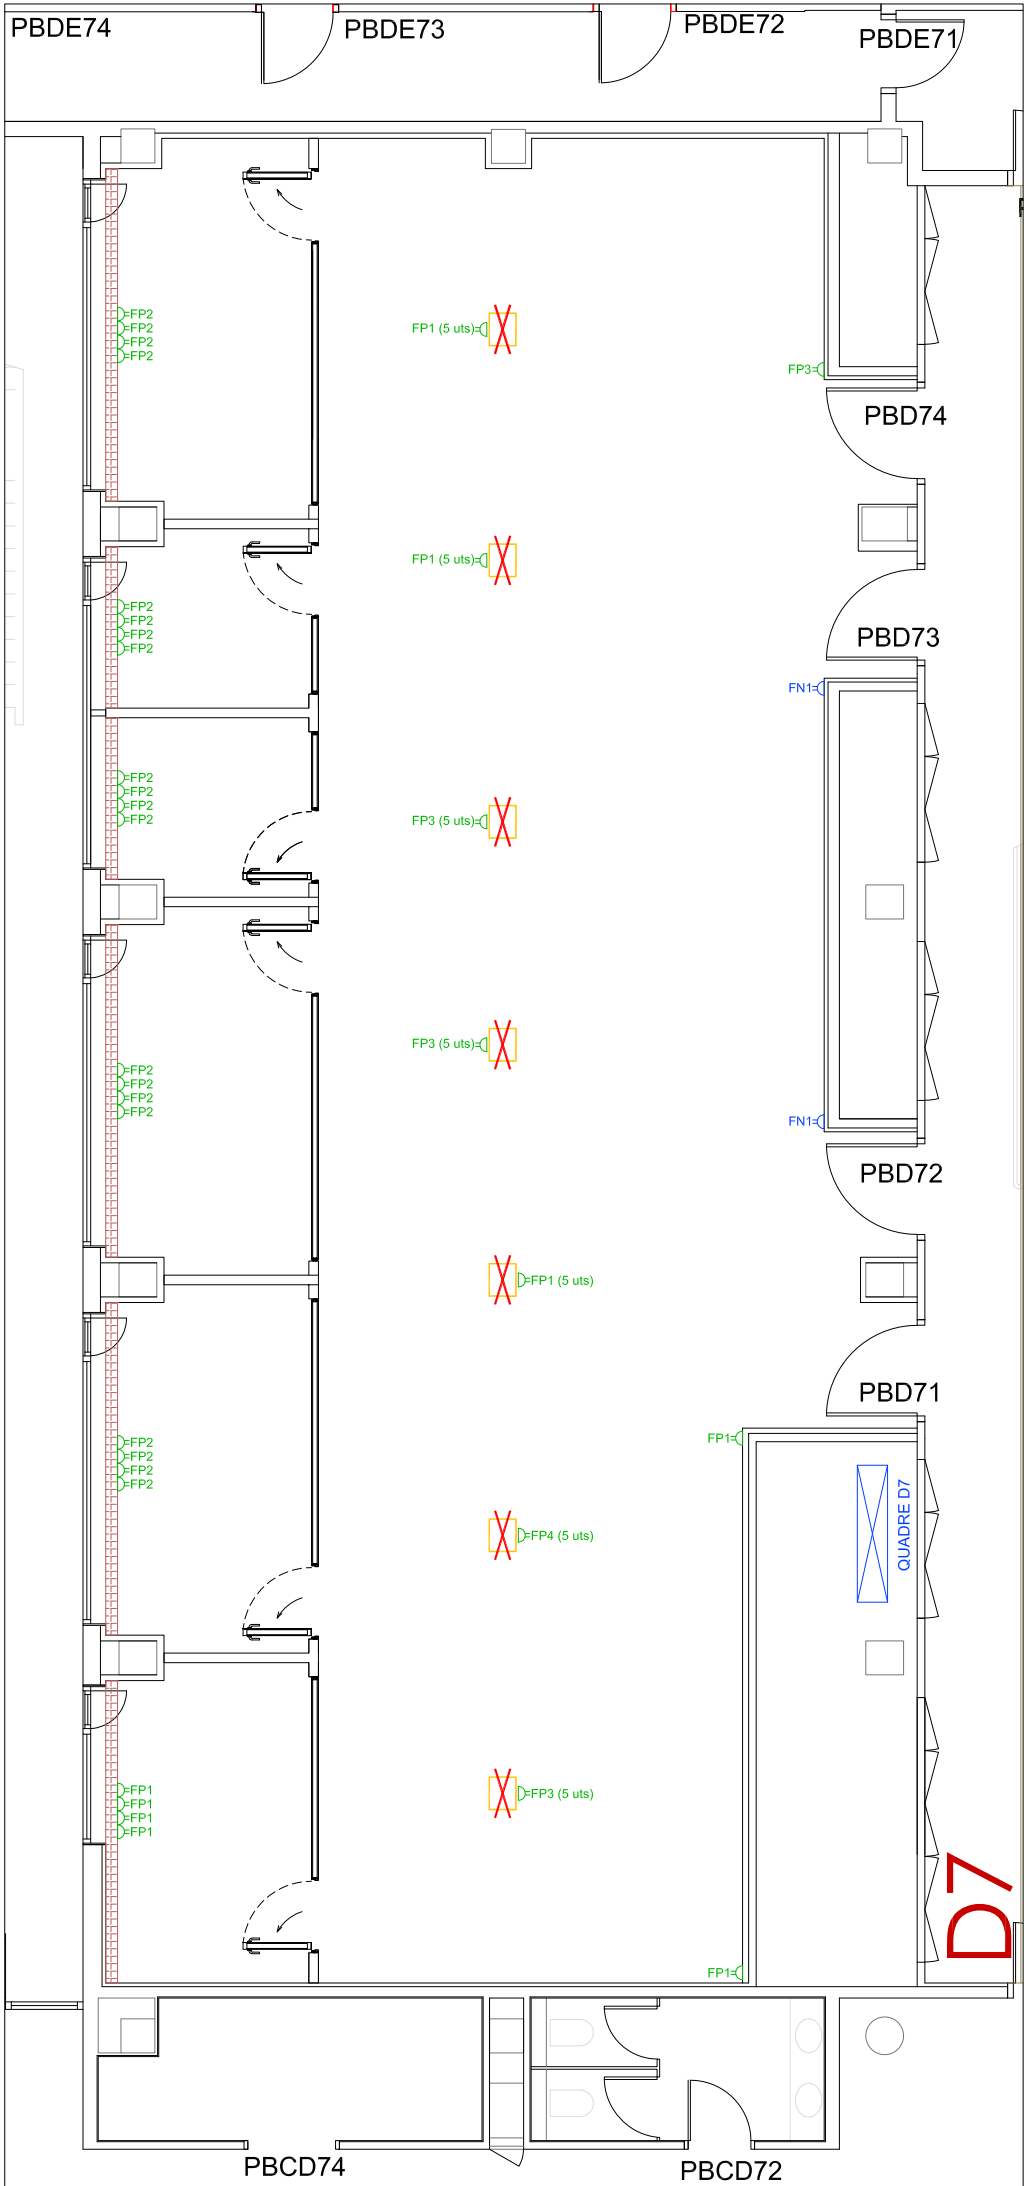


ELECTRICITAT EXISTENT

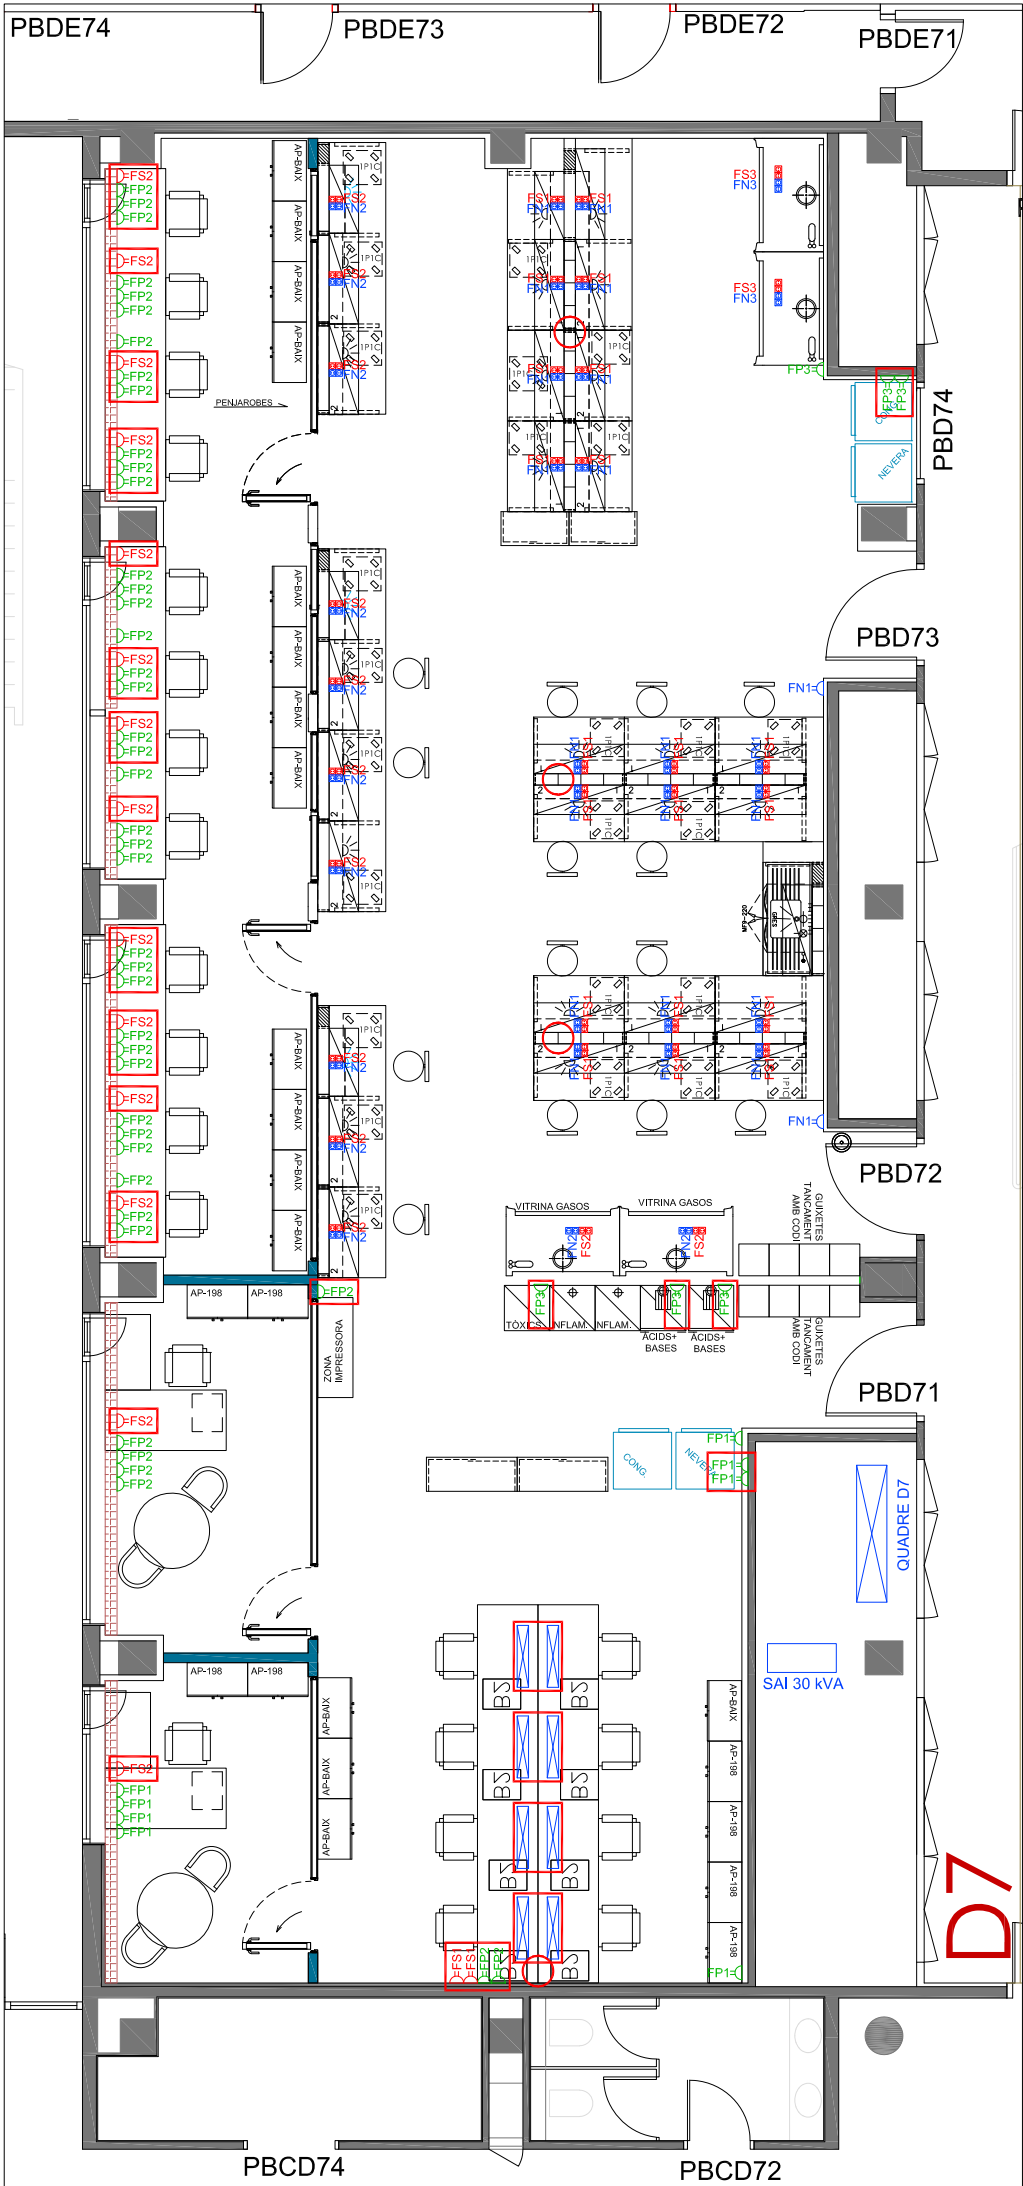


ELECTRICITAT PROPOSTA

NOTA: ABANS DE L'EXECUCIÓ DE LA INSTAL·LACIÓ ES REALITZARÀ UN REPLANTEIG D'AQUESTA EN TROBADA ENTRE L'INSTAL·LADOR I LA DIRECCIÓ FACULTATIVA

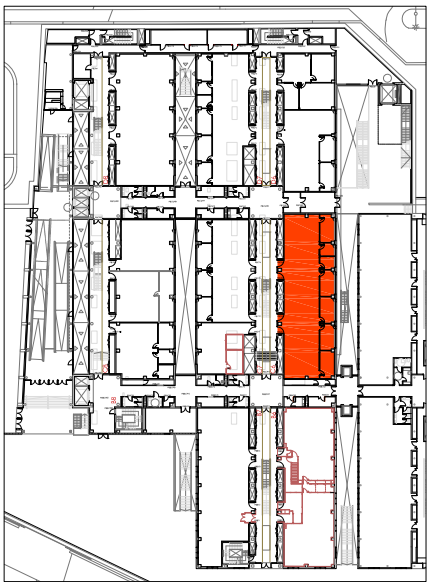


PLANTA BAIXA
EDIFICI CLÚSTER II


LLEGENDA ENLLUMENAT	
	LLUMINÀRIA LED SUSPESA
	PANTALLA LED MODULAR 60x60 28W
	PANTALLA LED MODULAR 60x60 35W DUAL BLANCA - INACTIVA GROGA
	LLUM EMERGÈNCIA IZARD N30
	LLUM EMERGÈNCIA IZARD SM
	LLUM EMERGÈNCIA PERMANENT 250 lm
	LLUMINÀRIA AMB REGULACIÓ
	INTERRUPTOR DE 10A I 250V SUPERFÍCIE
	INTERRUPTOR RÀDIO FREQUÈNCIA
	DESMUNTATGE D'INSTAL·LACIONS
	TRASLLAT D'INSTAL·LACIONS
	NOVES INSTAL·LACIONS

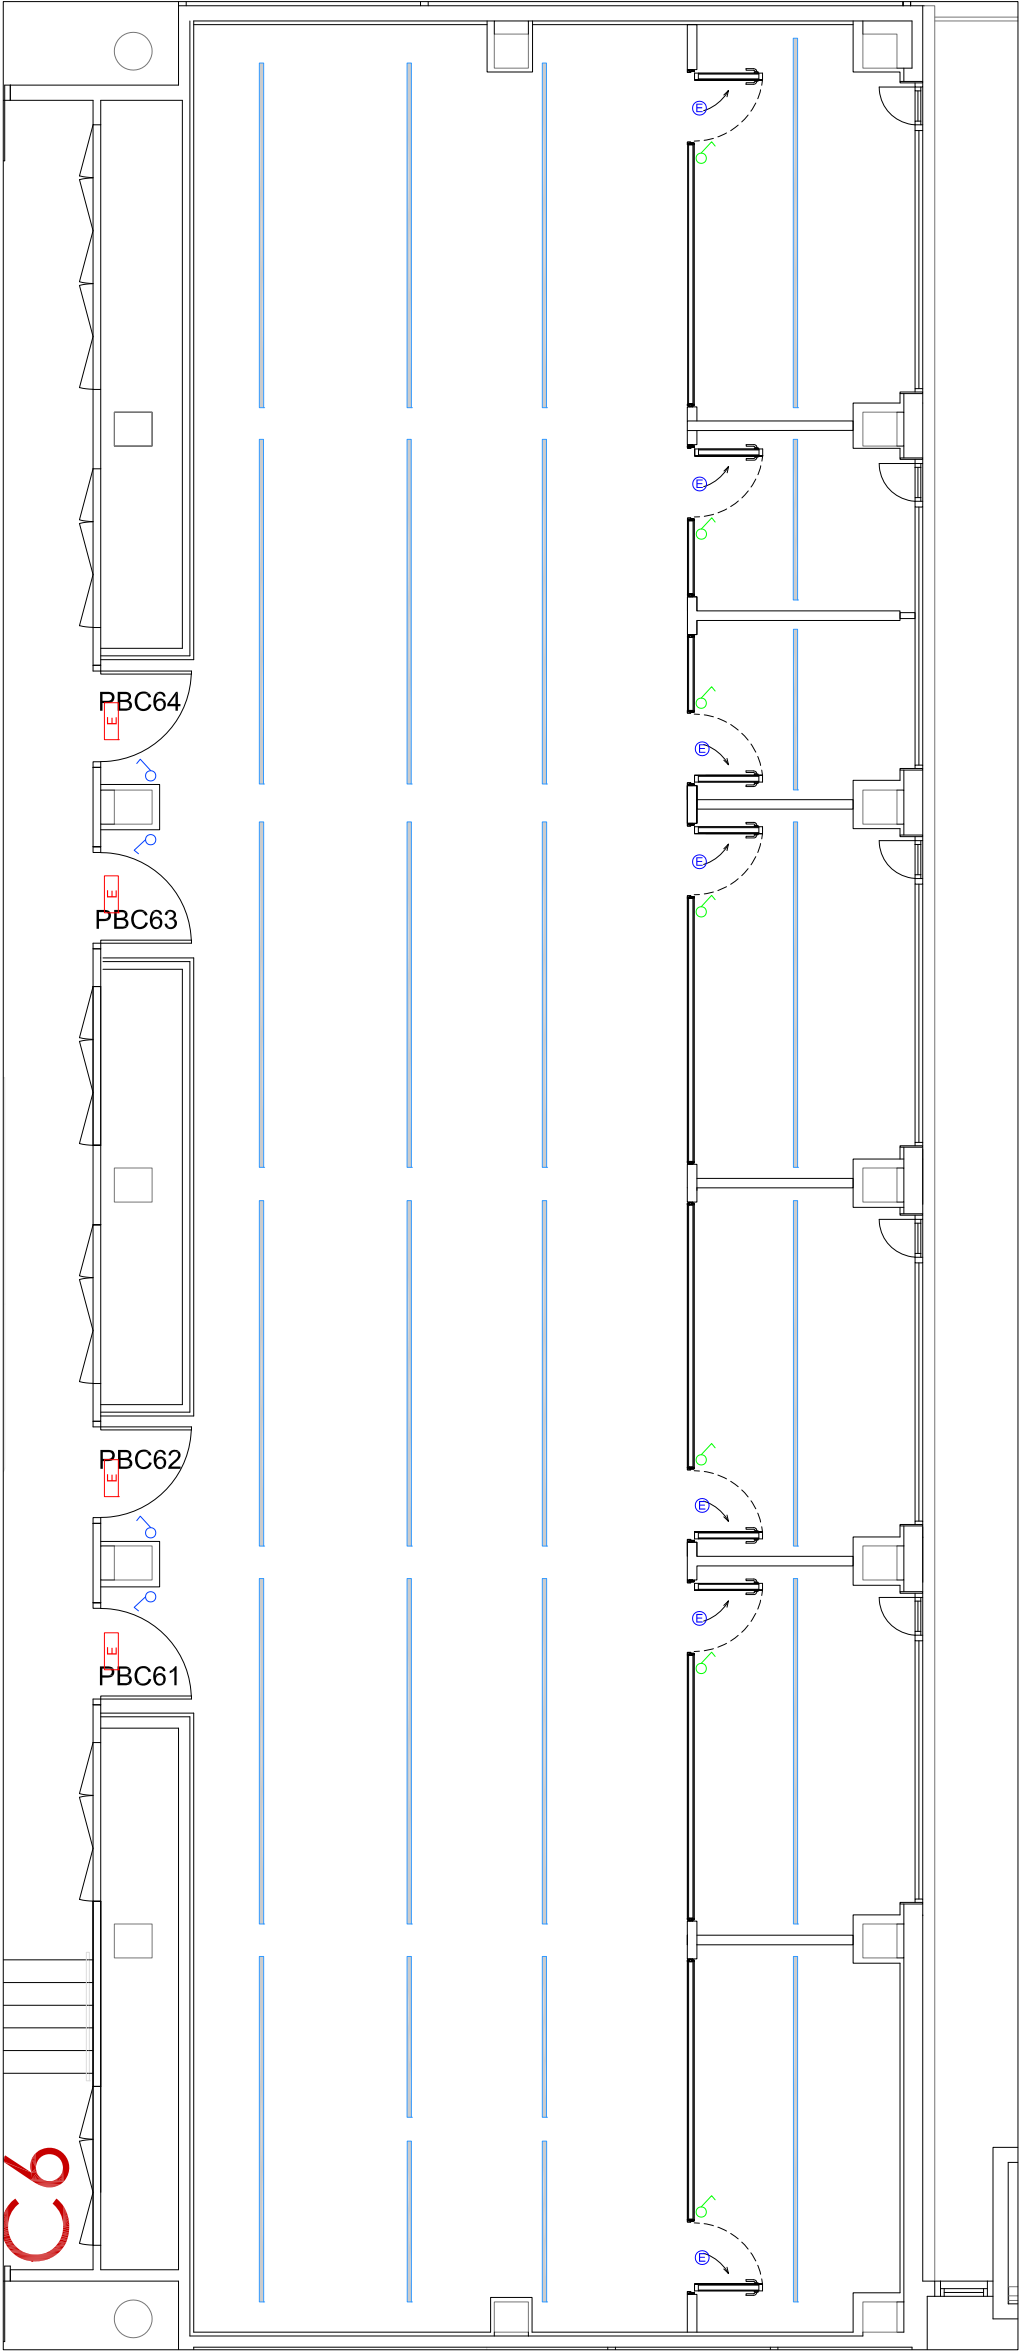

ENLLUMENAT EXISTENT

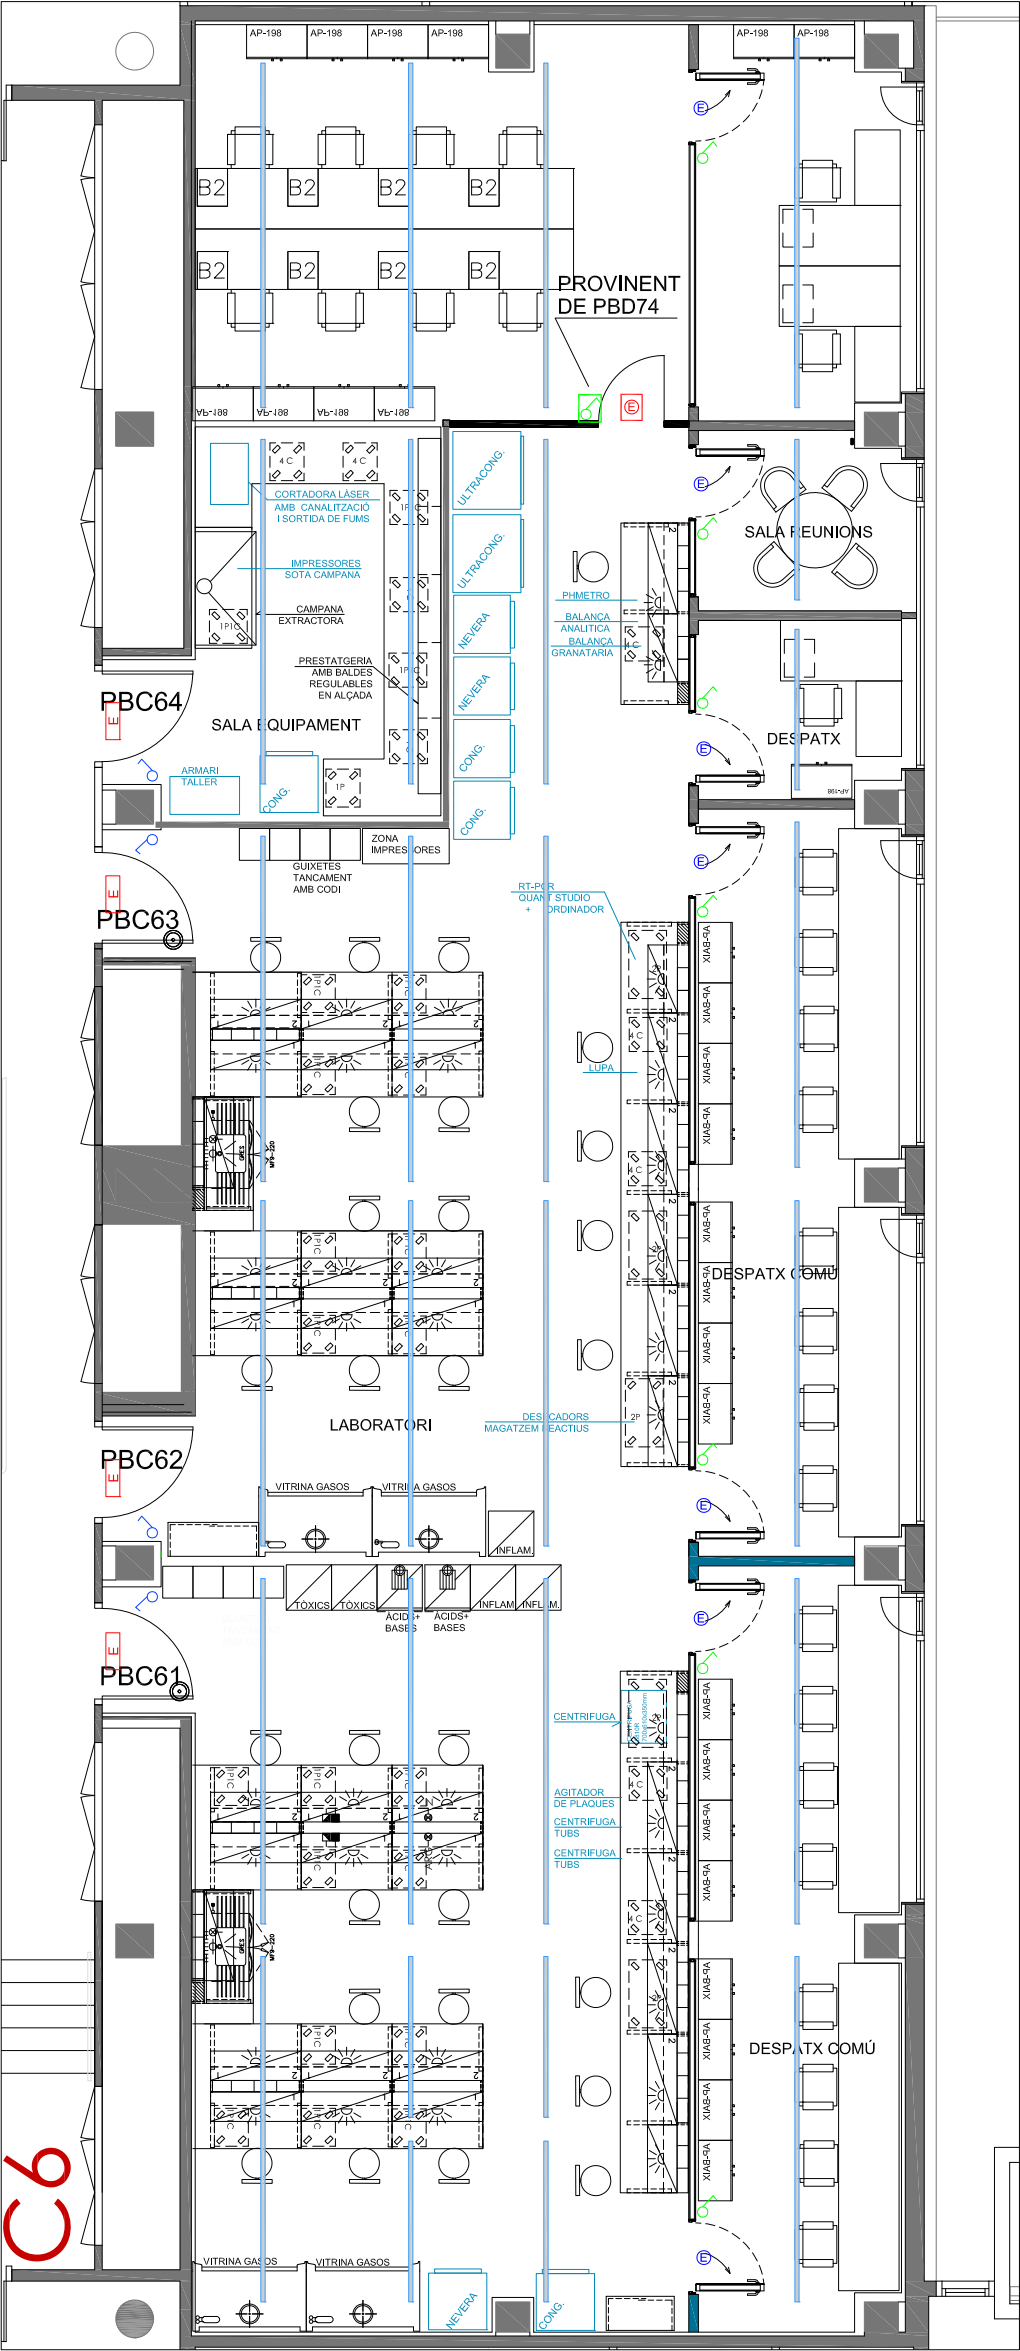


ENLLUMENAT PROPOSTA

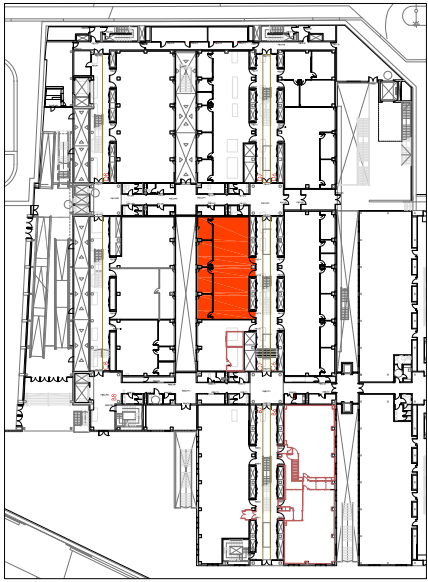


PLANTA BAIXA
EDIFICI CLÚSTER II

LLEGENDA ENLLUMENAT	
	LLUMINÀRIA LED SUSPESA
	PANTALLA LED MODULAR 60x60 28W
	PANTALLA LED MODULAR 60x60 35W DUAL BLANCA - INACTIVICA GROGA
	LLUM EMERGÈNCIA IZARD N30
	LLUM EMERGÈNCIA IZARD SM
	LLUM EMERGÈNCIA PERMANENT 250 lm
	LLUMINÀRIA AMB REGULACIÓ
	INTERRUPTOR DE 10A I 250V SUPERFÍCIE
	INTERRUPTOR RÀDIO FREQUÈNCIA
	DESMUNTATGE D'INSTAL·LACIONS
	TRASLLAT D'INSTAL·LACIONS
	NOVES INSTAL·LACIONS

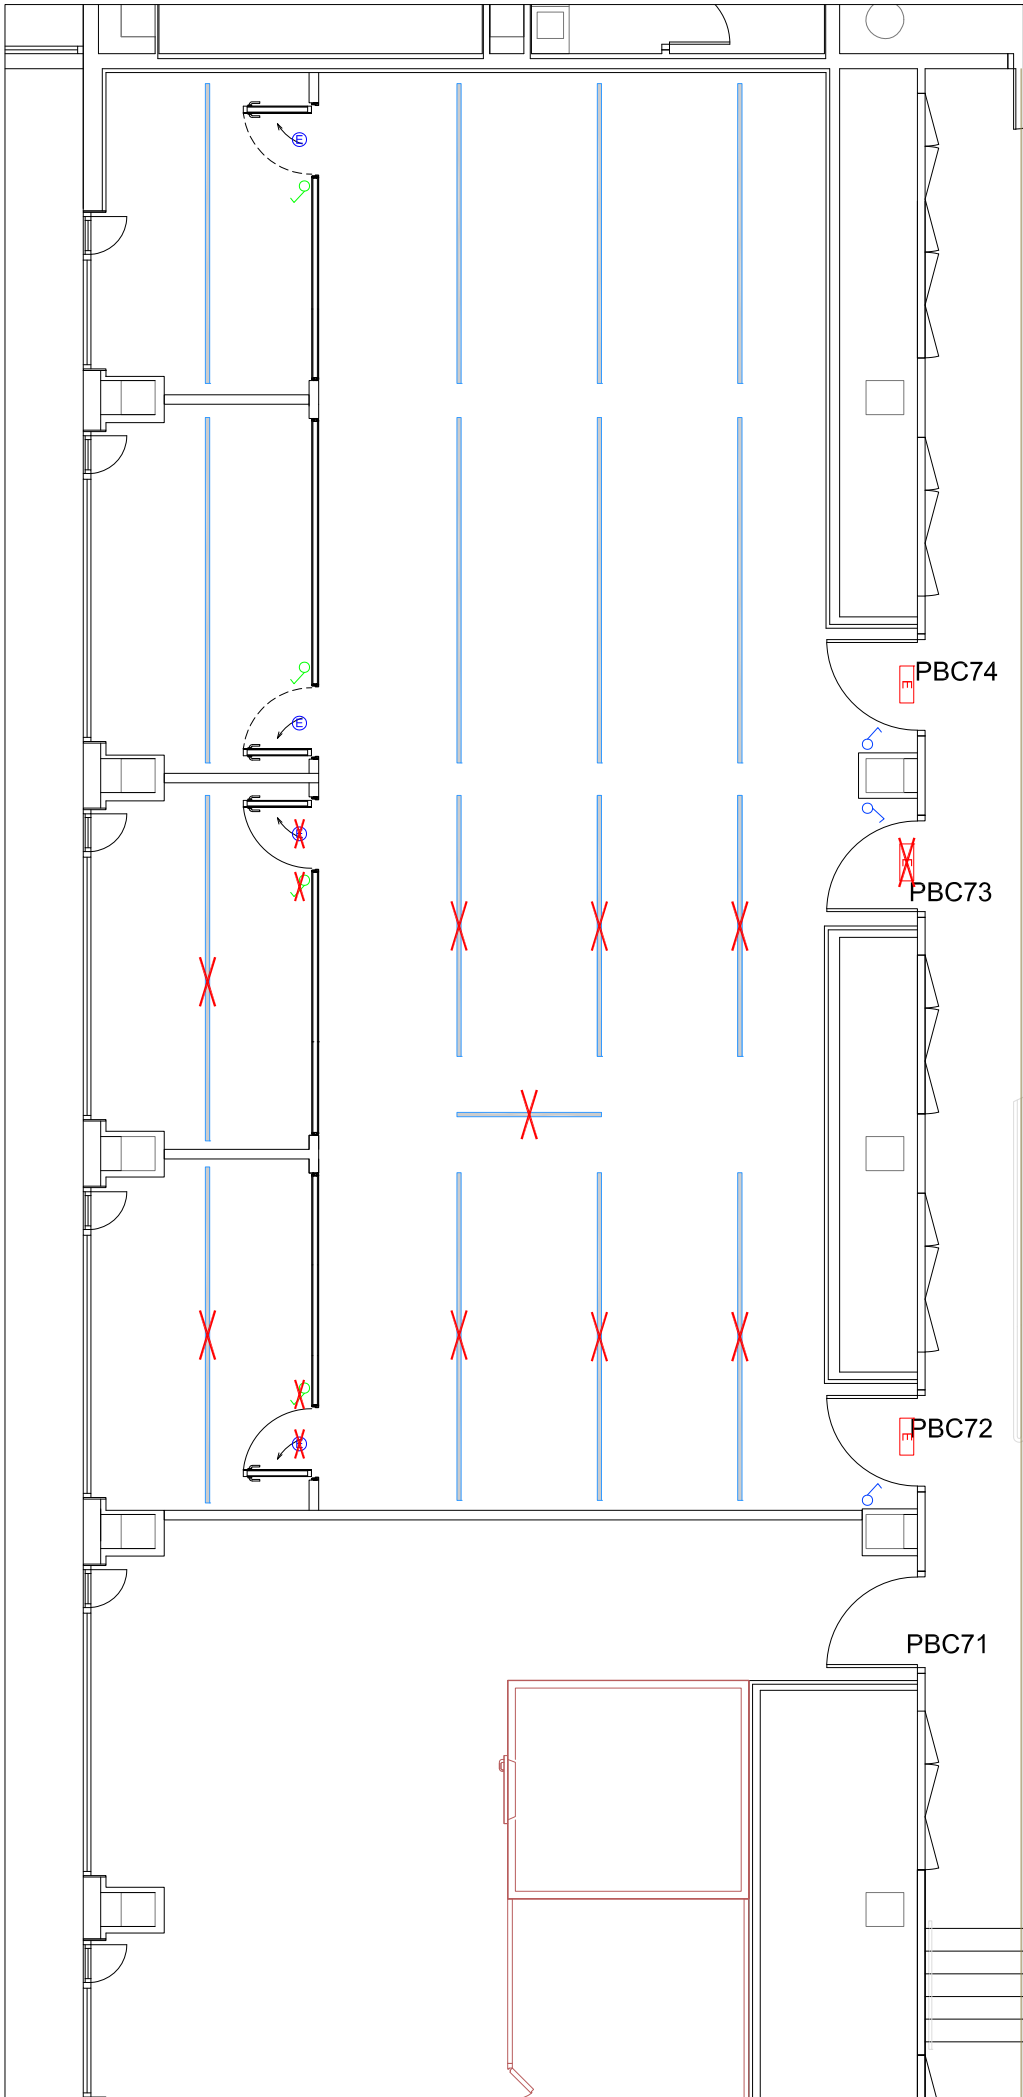


ENLLUMENAT EXISTENT

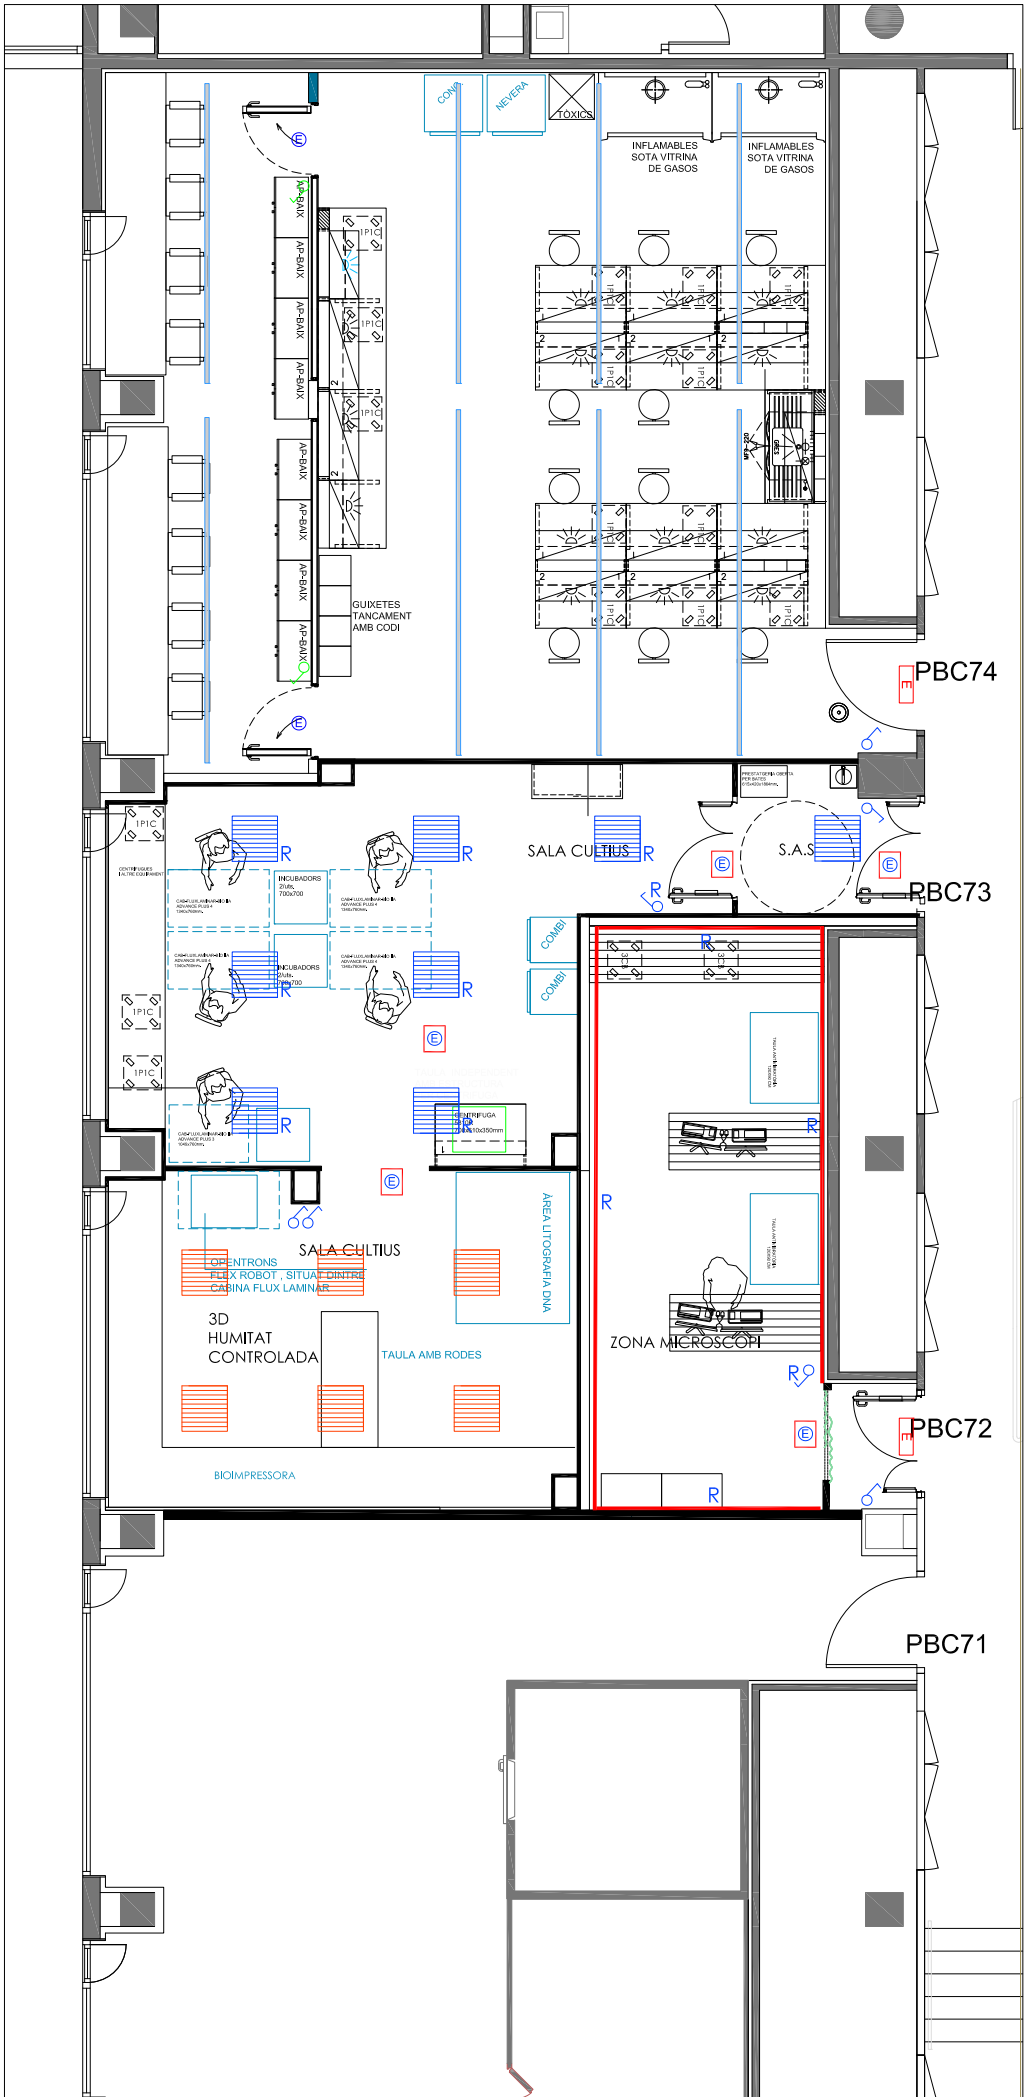


ENLLUMENAT PROPOSTA

NOTA: ABANS DE L'EXECUCIÓ DE LA INSTAL·LACIÓ ES REALITZARÀ UN REPLANTEIG D'AQUESTA EN TROBADA ENTRE L'INSTAL·LADOR I LA DIRECCIÓ FACULTATIVA

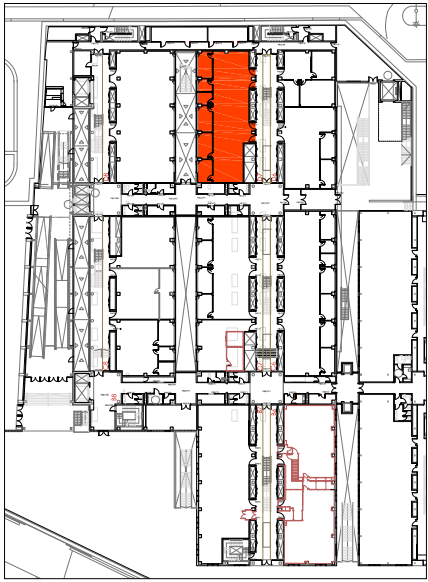


PLANTA BAIXA
EDIFICI CLÚSTER II

LLEGENDA ENLLUMENAT	
	LLUMINÀRIA LED SUSPESA
	PANTALLA LED MODULAR 60x60 28W
	PANTALLA LED MODULAR 60x60 35W DUAL BLANCA - INACTIVA GROGA
	LLUM EMERGÈNCIA IZARD N30
	LLUM EMERGÈNCIA IZARD SM
	LLUM EMERGÈNCIA PERMANENT 250 lm
	LLUMINÀRIA AMB REGULACIÓ
	INTERRUPTOR DE 10A I 250V SUPERFÍCIE
	INTERRUPTOR RÀDIO FREQÜÈNCIA
	DESMUNTATGE D'INSTAL·LACIONS
	TRASLLAT D'INSTAL·LACIONS
	NOVES INSTAL·LACIONS

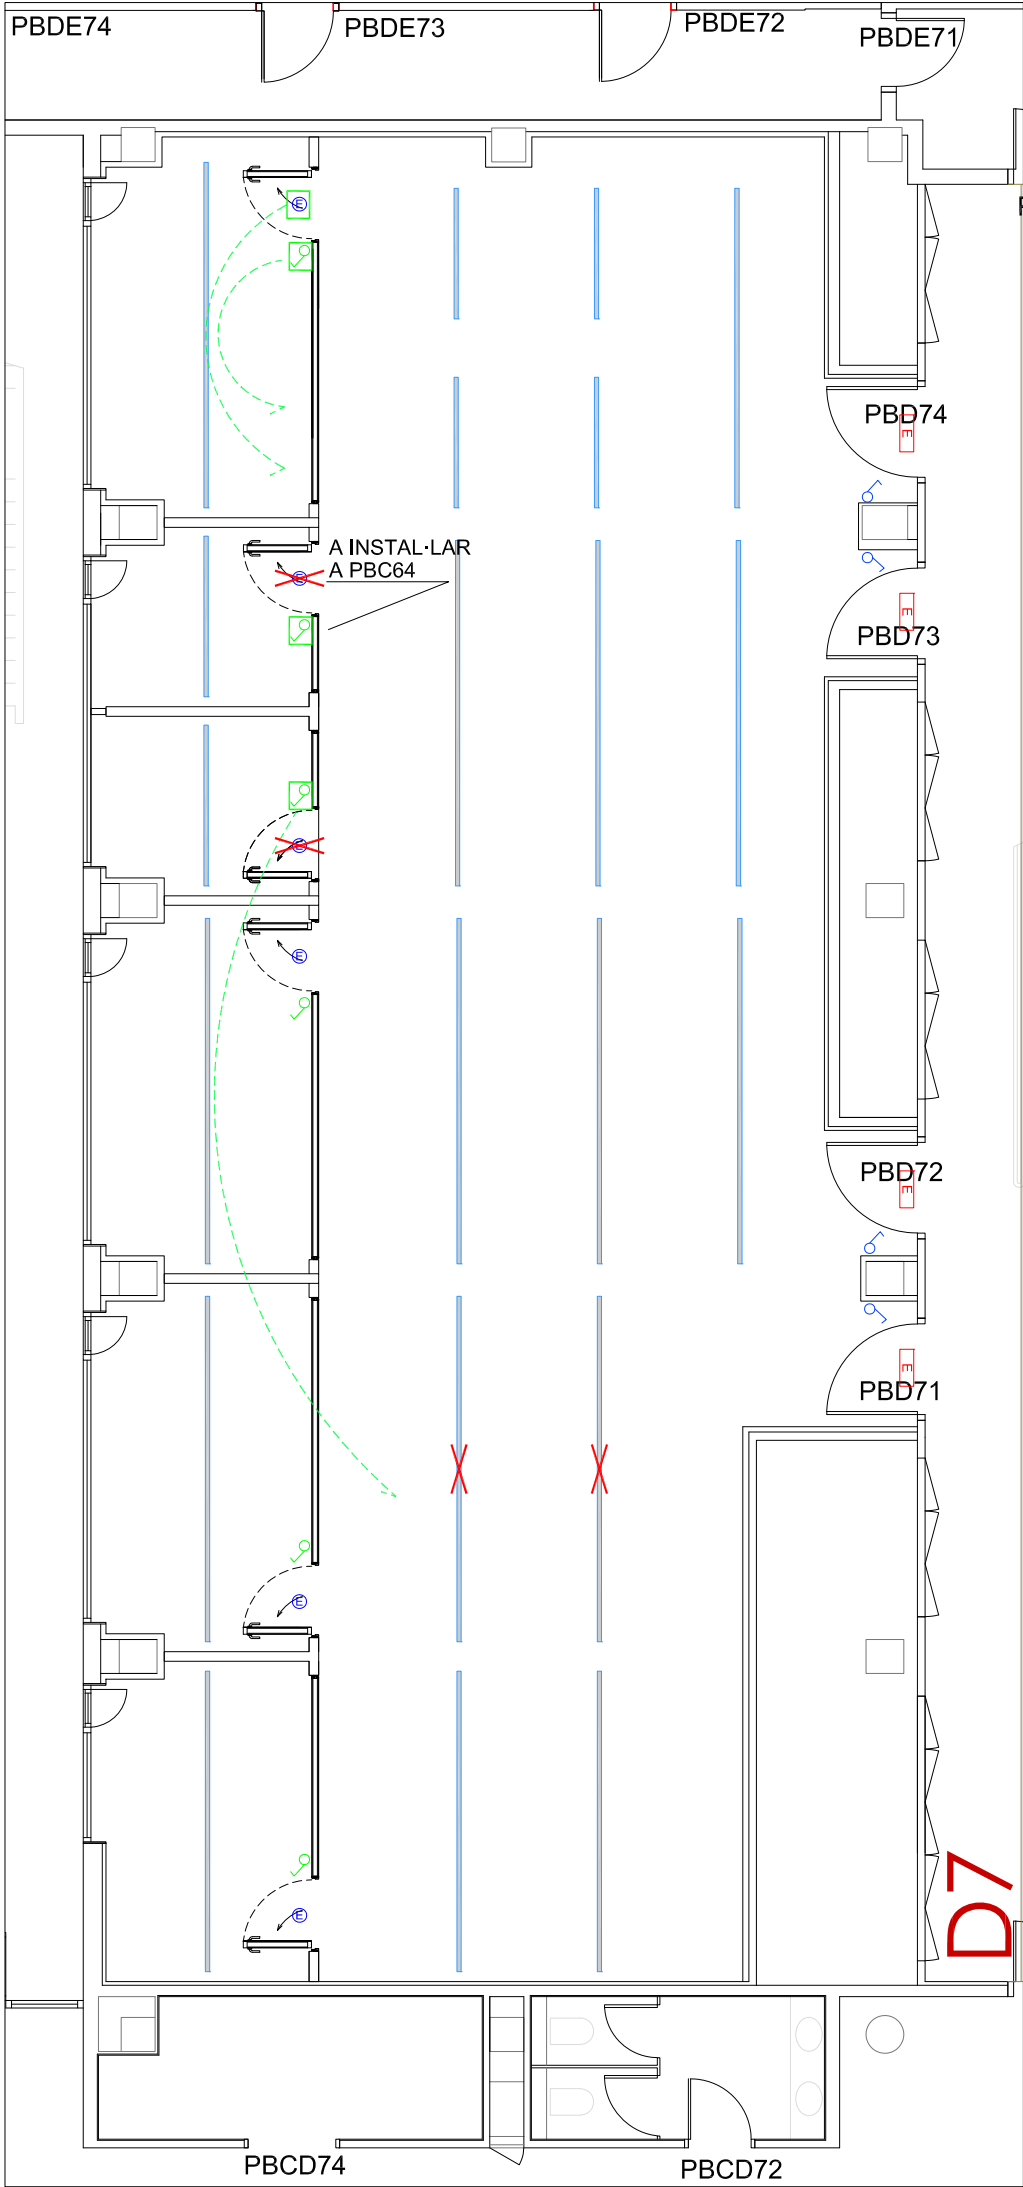


ENLLUMENAT EXISTENT

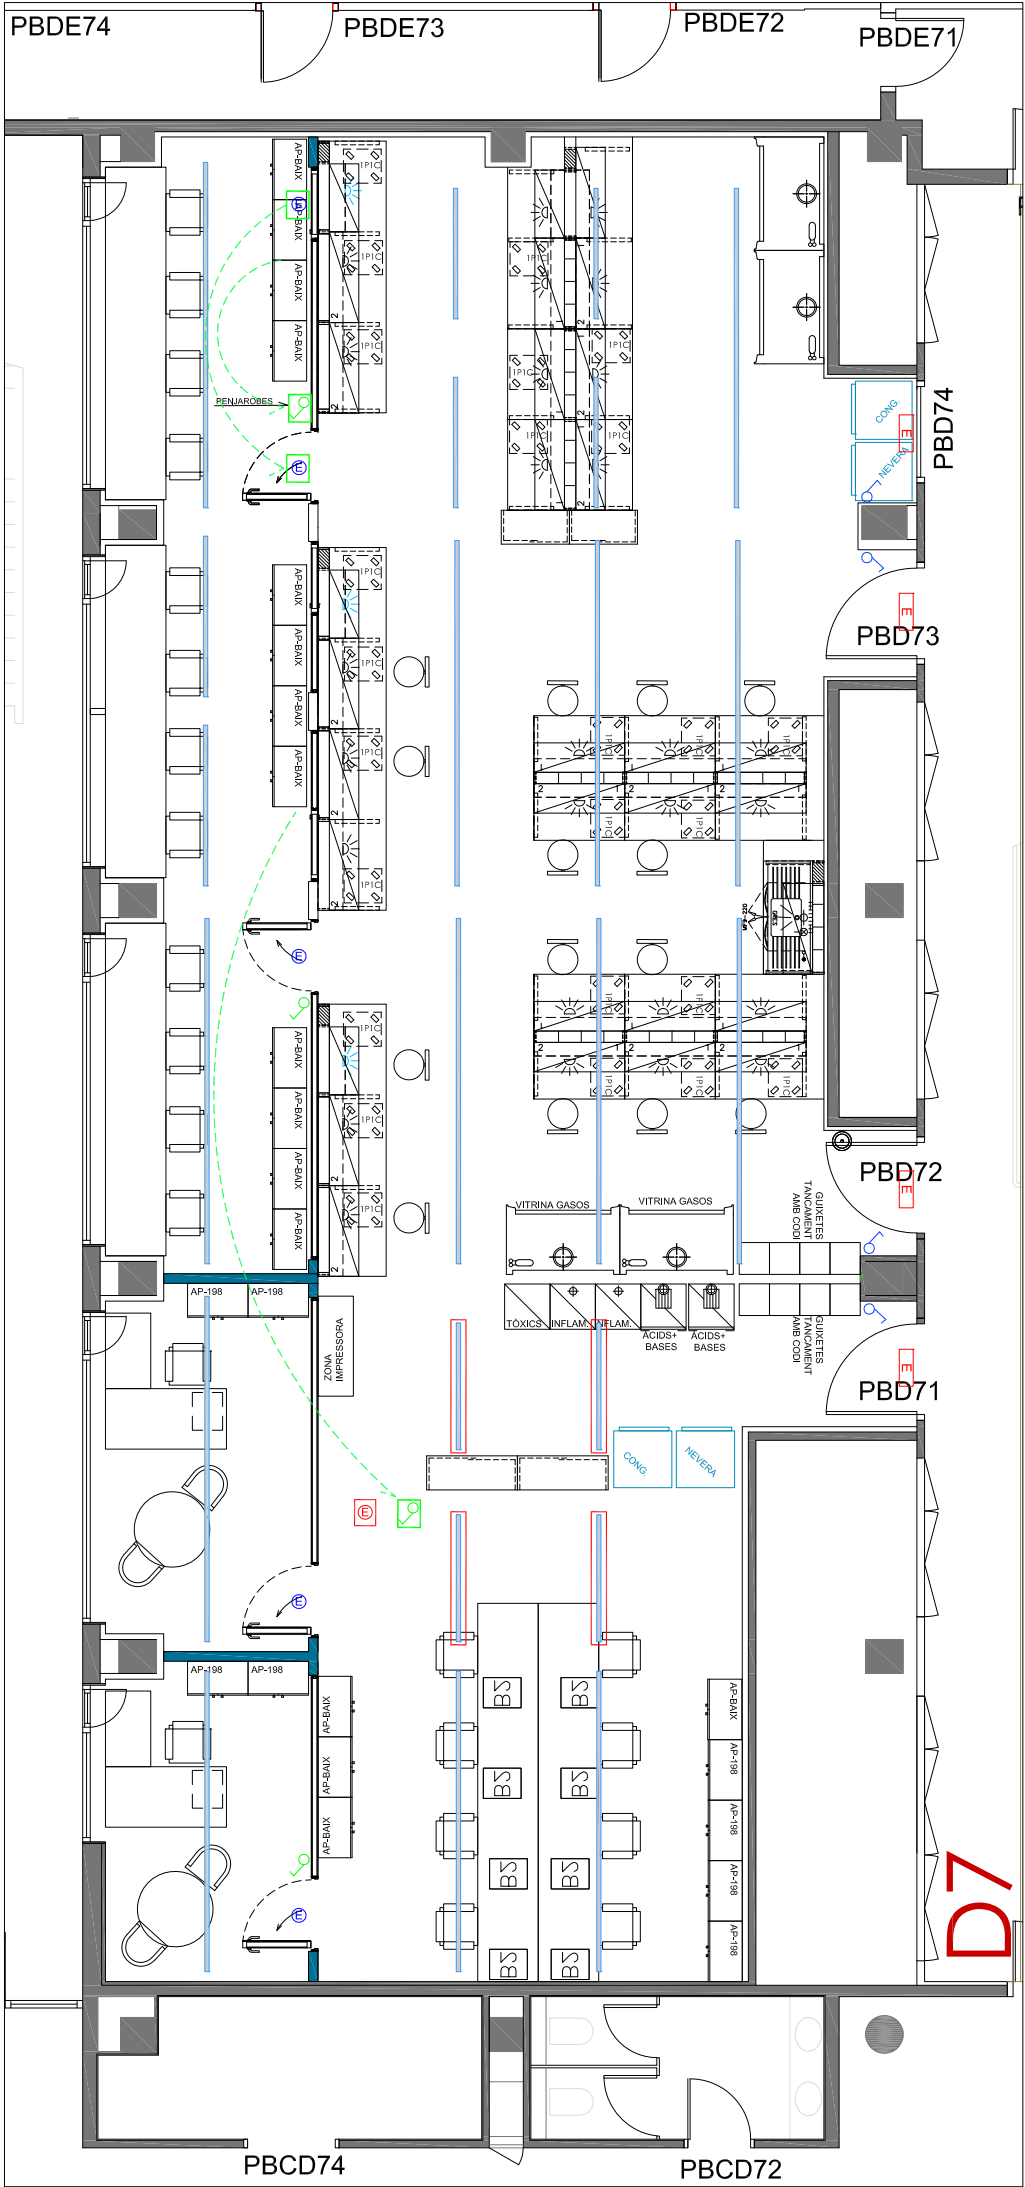


ENLLUMENAT PROPOSTA

NOTA: ABANS DE L'EXECUCIÓ DE LA INSTAL·LACIÓ ES REALITZARÀ UN REPLANTEIG D'AQUESTA EN TROBADA ENTRE L'INSTAL·LADOR I LA DIRECCIÓ FACULTATIVA

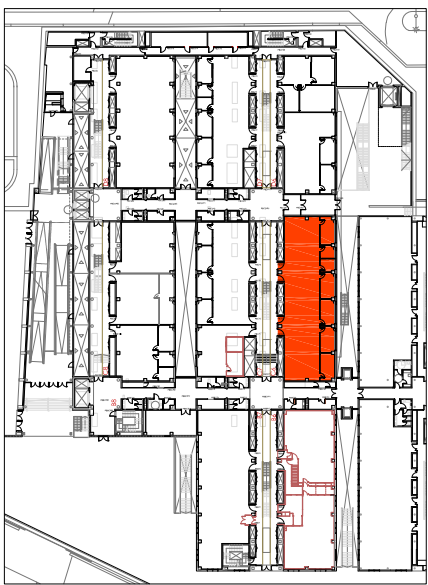


PLANTA BAIXA
EDIFICI CLÚSTER II


LLEGGENDA VEU I DADES	
	PUNT DE VEU I DADES NOU
	TRASLLAT D'INSTAL·LACIONS
	DESMUNTATGE D'INSTAL·LACIONS
	NOVES INSTAL·LACIONS

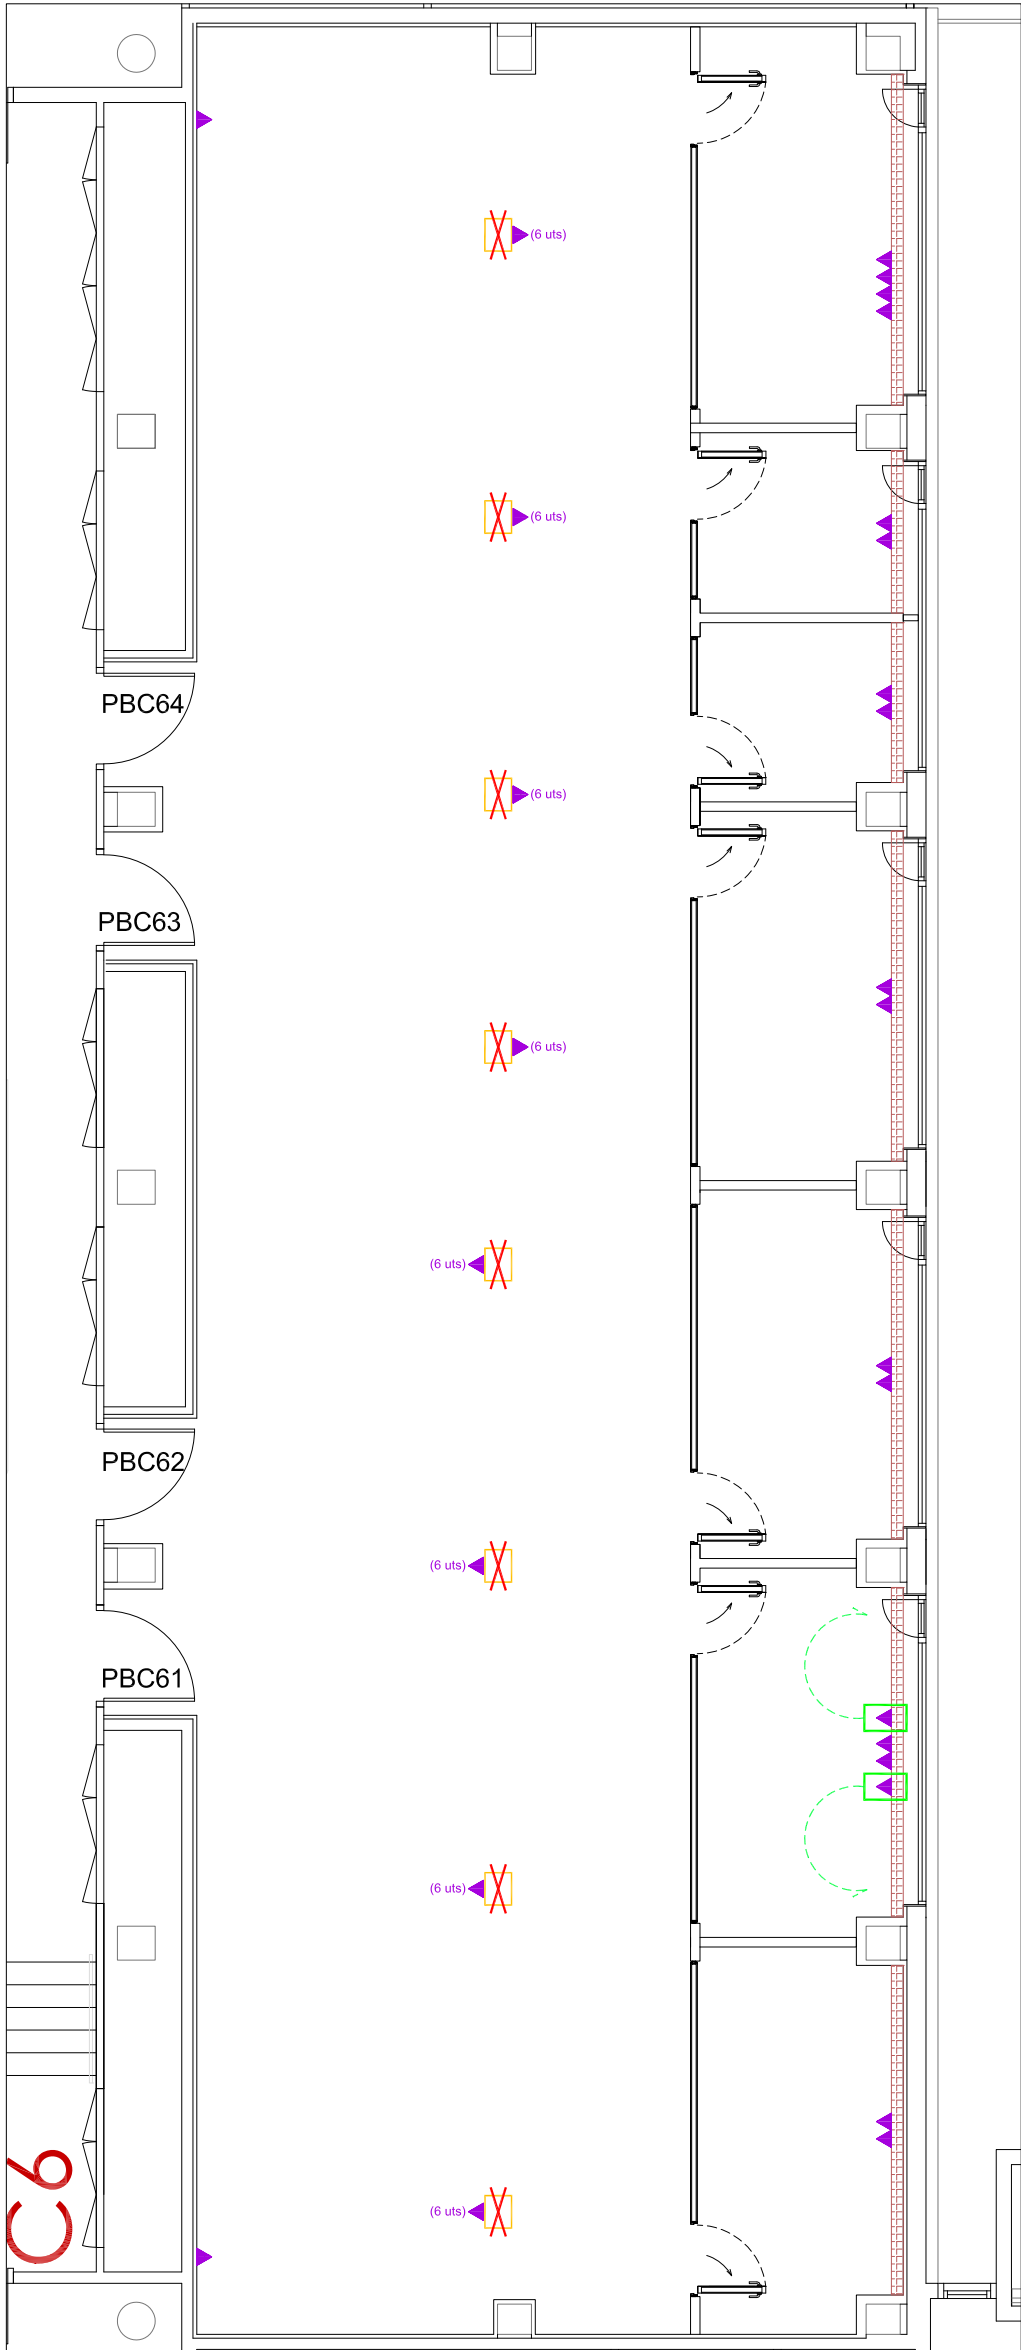

VEU I DADES EXISTENT

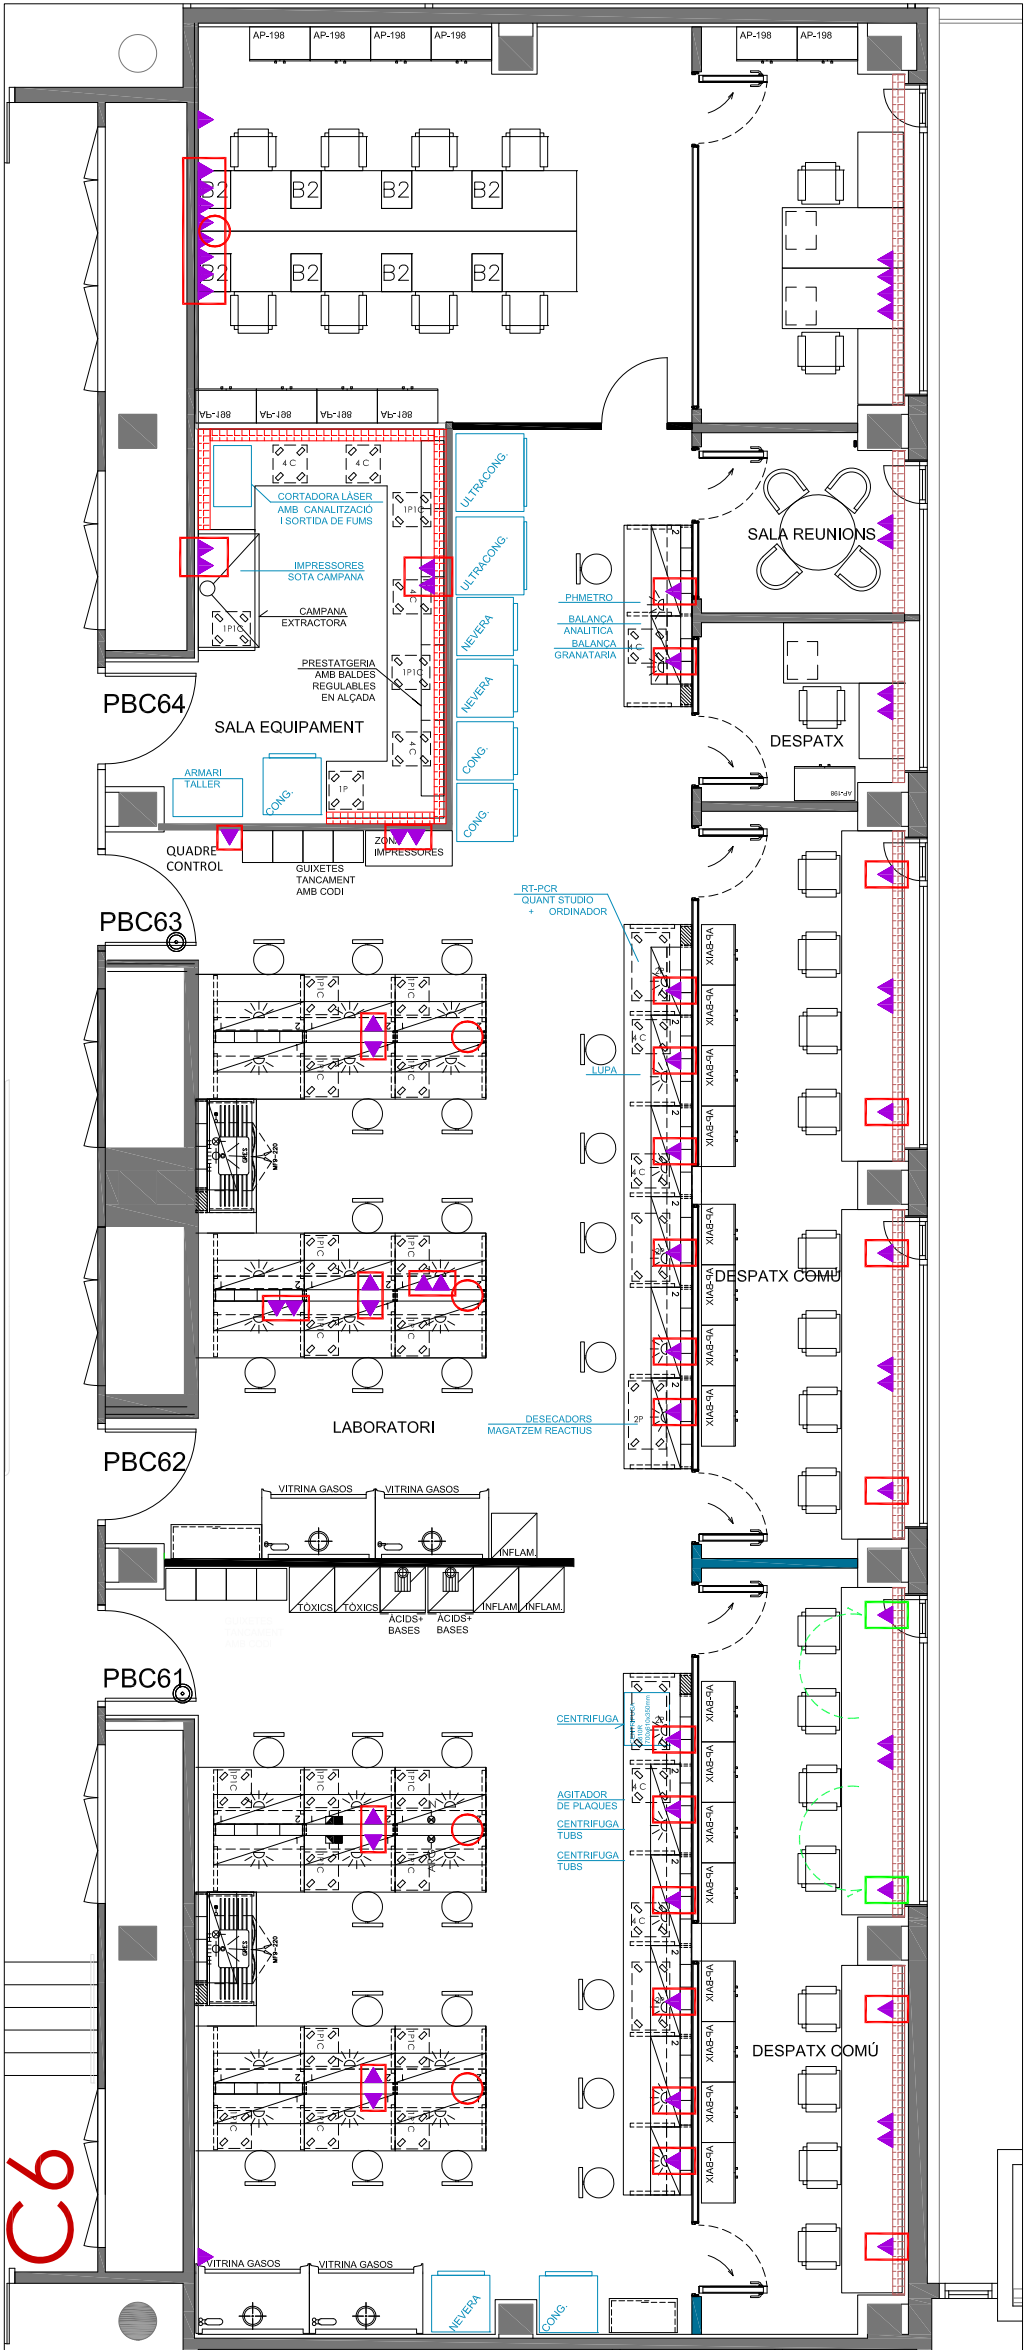


VEU I DADES PROPOSTA

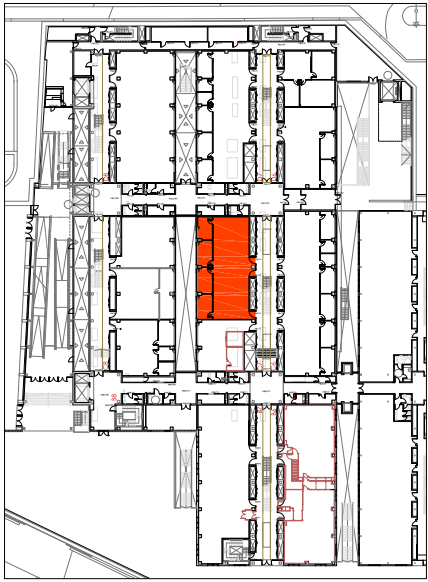


PLANTA BAIXA
EDIFICI CLÚSTER II

LLEGGENDA VEU I DADES	
	PUNT DE VEU I DADES NOU
	TRASLLAT D'INSTAL·LACIONS
	DESMUNTATGE D'INSTAL·LACIONS
	NOVES INSTAL·LACIONS

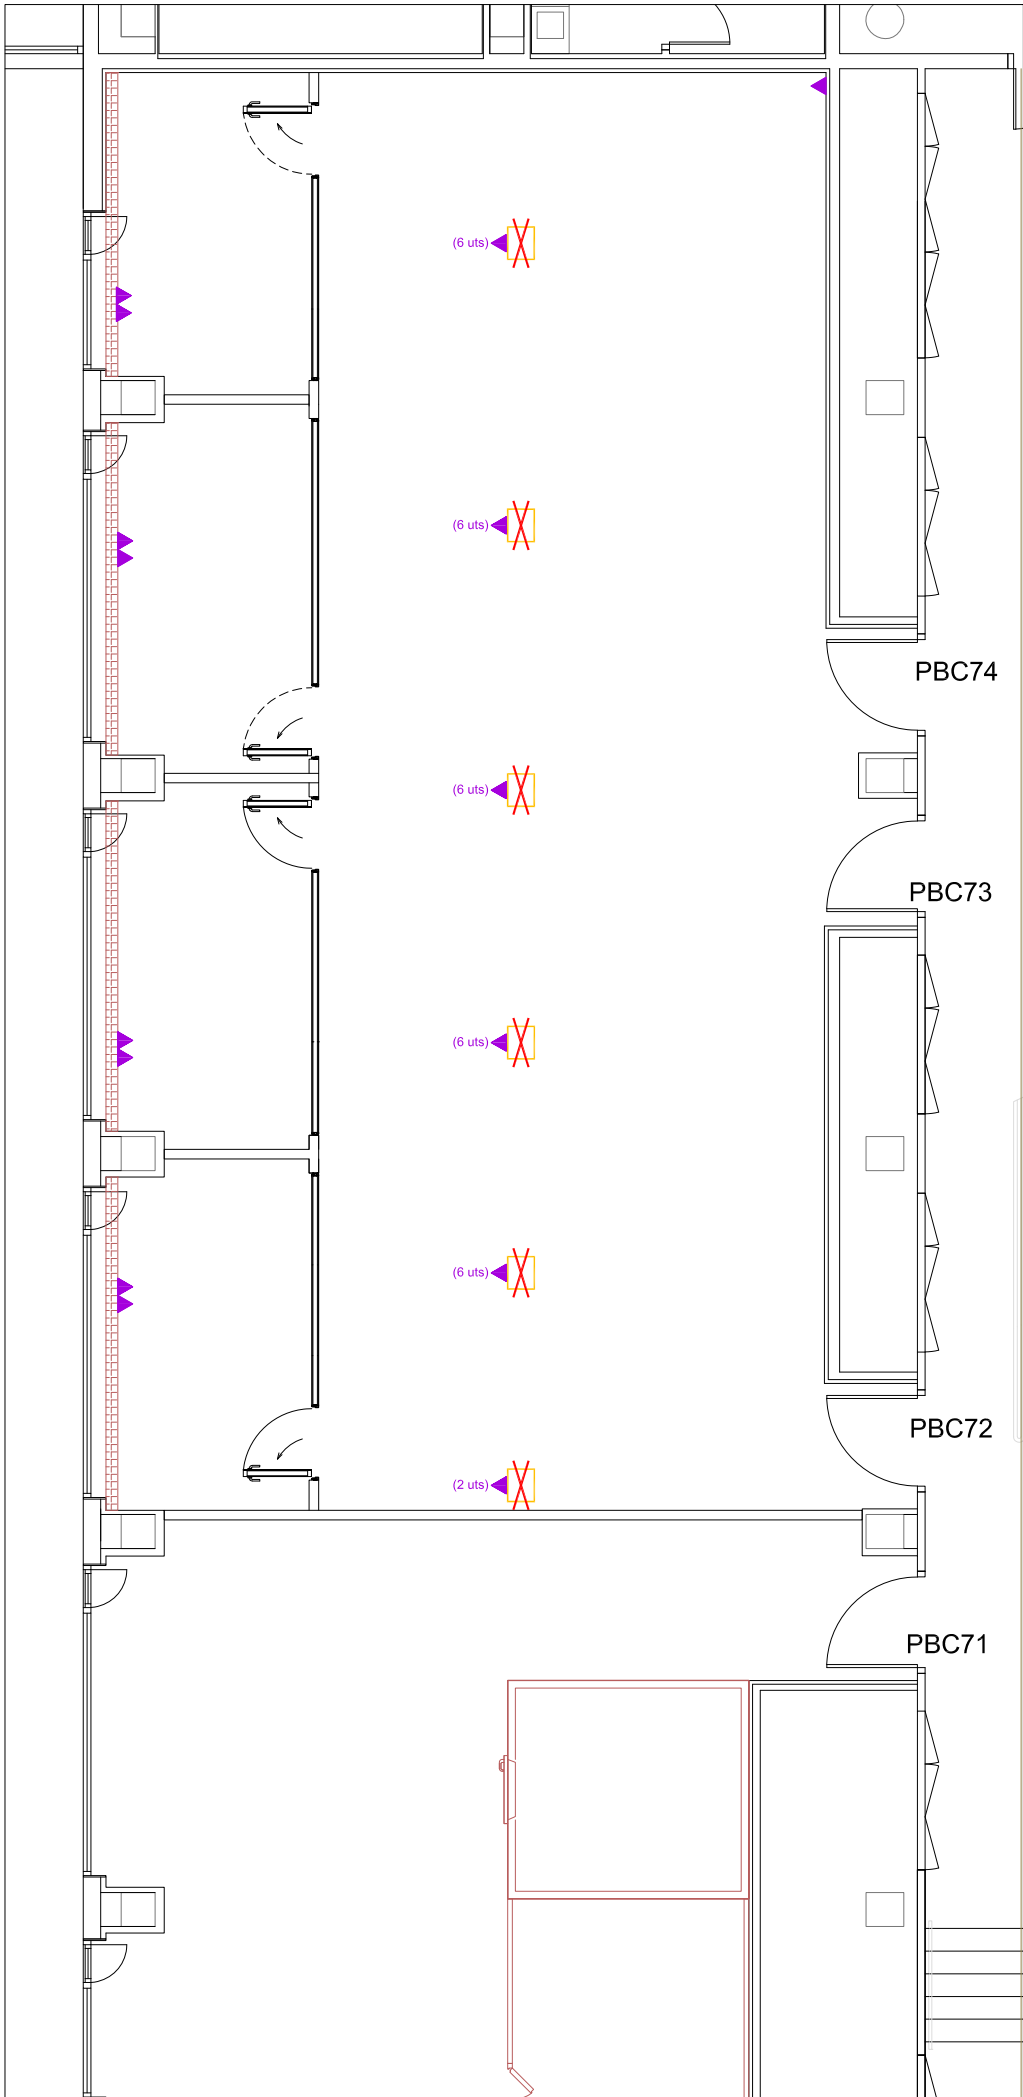


VEU I DADES EXISTENT

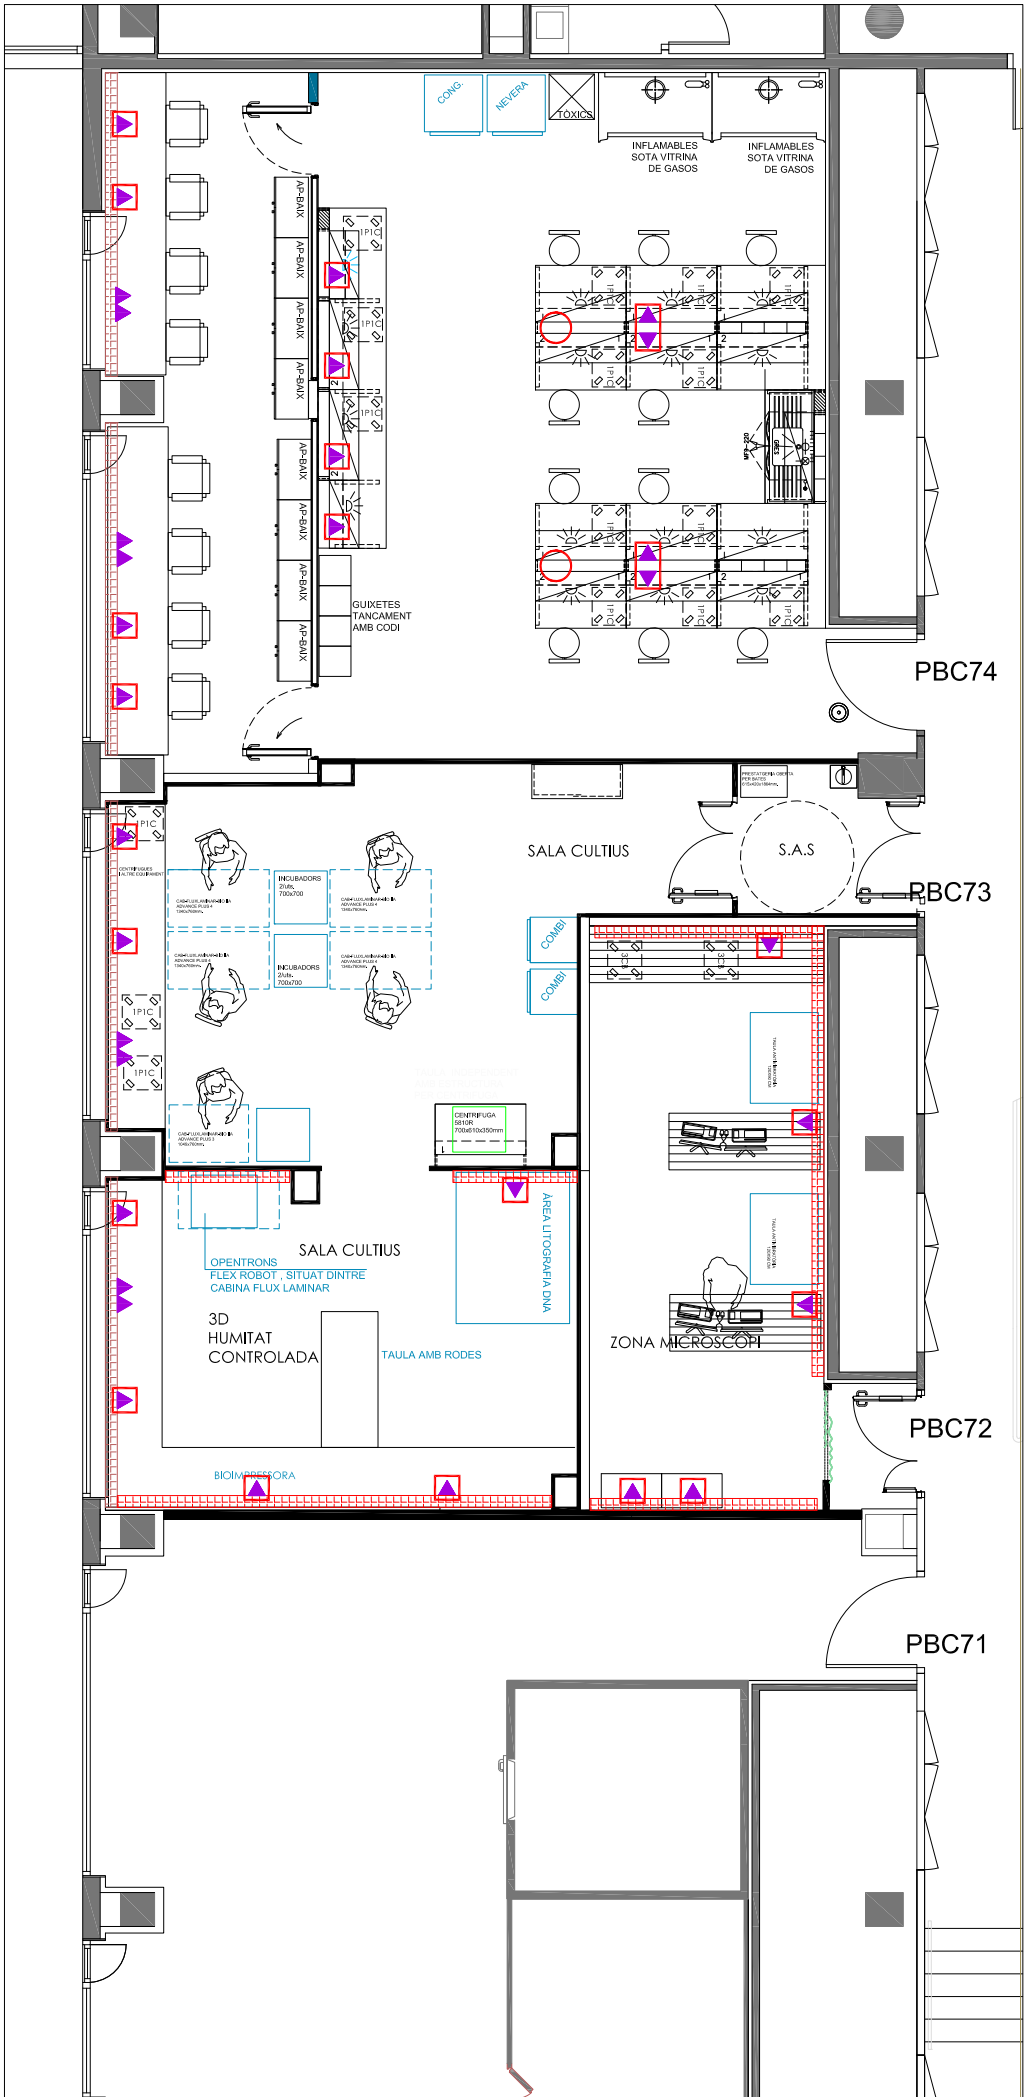


VEU I DADES PROPOSTA

NOTA: ABANS DE L'EXECUCIÓ DE LA INSTAL·LACIÓ ES REALITZARÀ UN REPLANTEIG D'AQUESTA EN TROBADA ENTRE L'INSTAL·LADOR I LA DIRECCIÓ FACULTATIVA

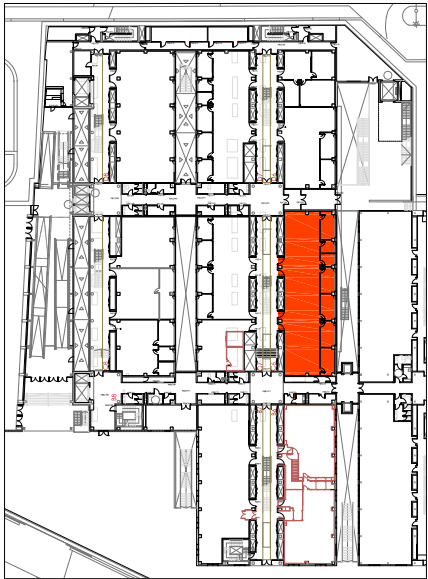


PLANTA BAIXA
EDIFICI CLÚSTER II

LLEGGENDA VEU I DADES	
	PUNT DE VEU I DADES NOU
	TRASLLAT D'INSTAL·LACIONS
	DESMUNTATGE D'INSTAL·LACIONS
	NOVES INSTAL·LACIONS

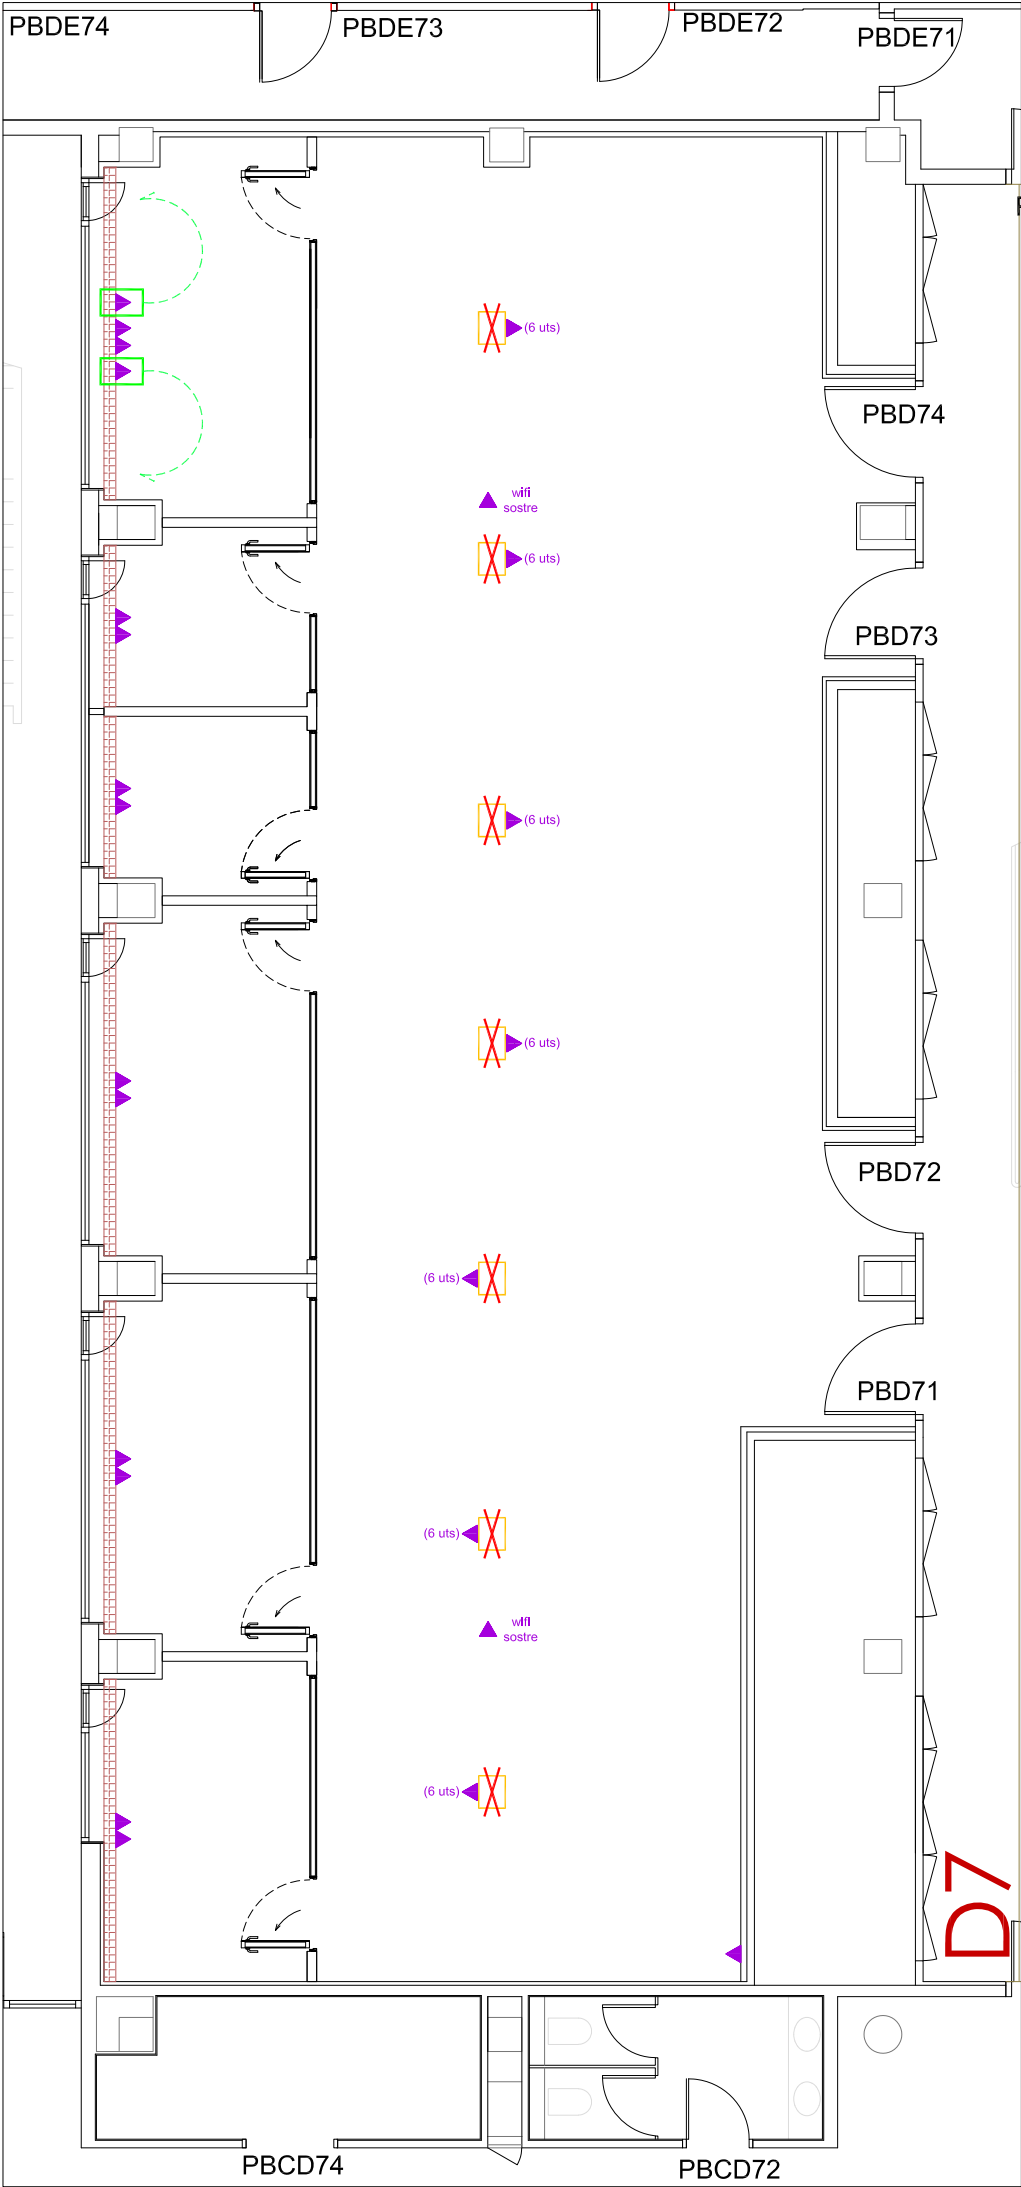


VEU I DADES EXISTENT

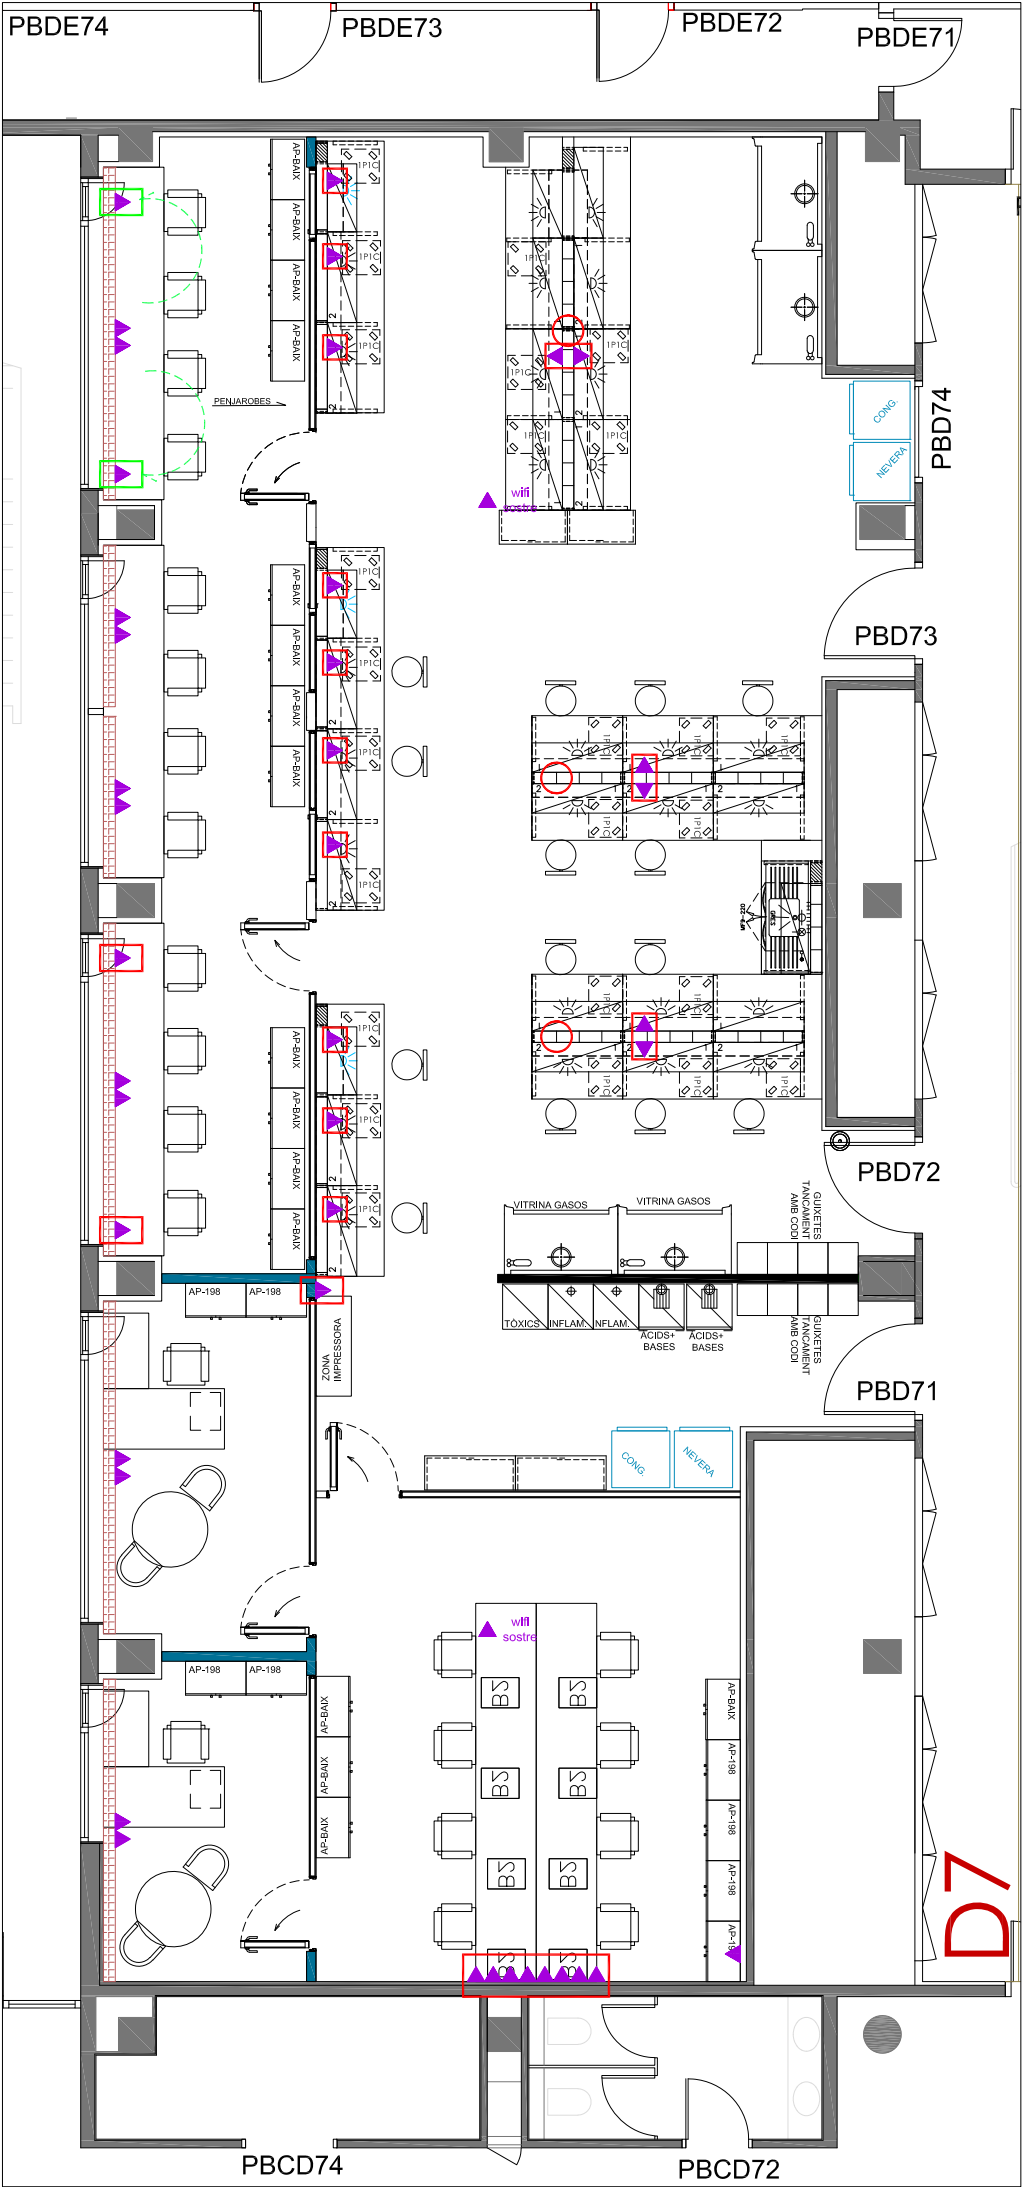


VEU I DADES PROPOSTA

NOTA: ABANS DE L'EXECUCIÓ DE LA INSTAL·LACIÓ ES REALITZARÀ UN REPLANTEIG D'AQUESTA EN TROBADA ENTRE L'INSTAL·LADOR I LA DIRECCIÓ FACULTATIVA

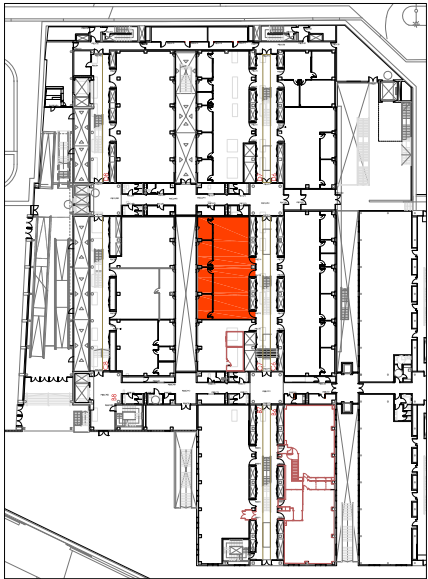


PLANTA BAIXA
EDIFICI CLÚSTER II

LLEGENDA VEU I DADES	
	PUNT DE VEU I DADES NOU
	TRASLLAT D'INSTAL·LACIONS
	DESMUNTATGE D'INSTAL·LACIONS
	NOVES INSTAL·LACIONS

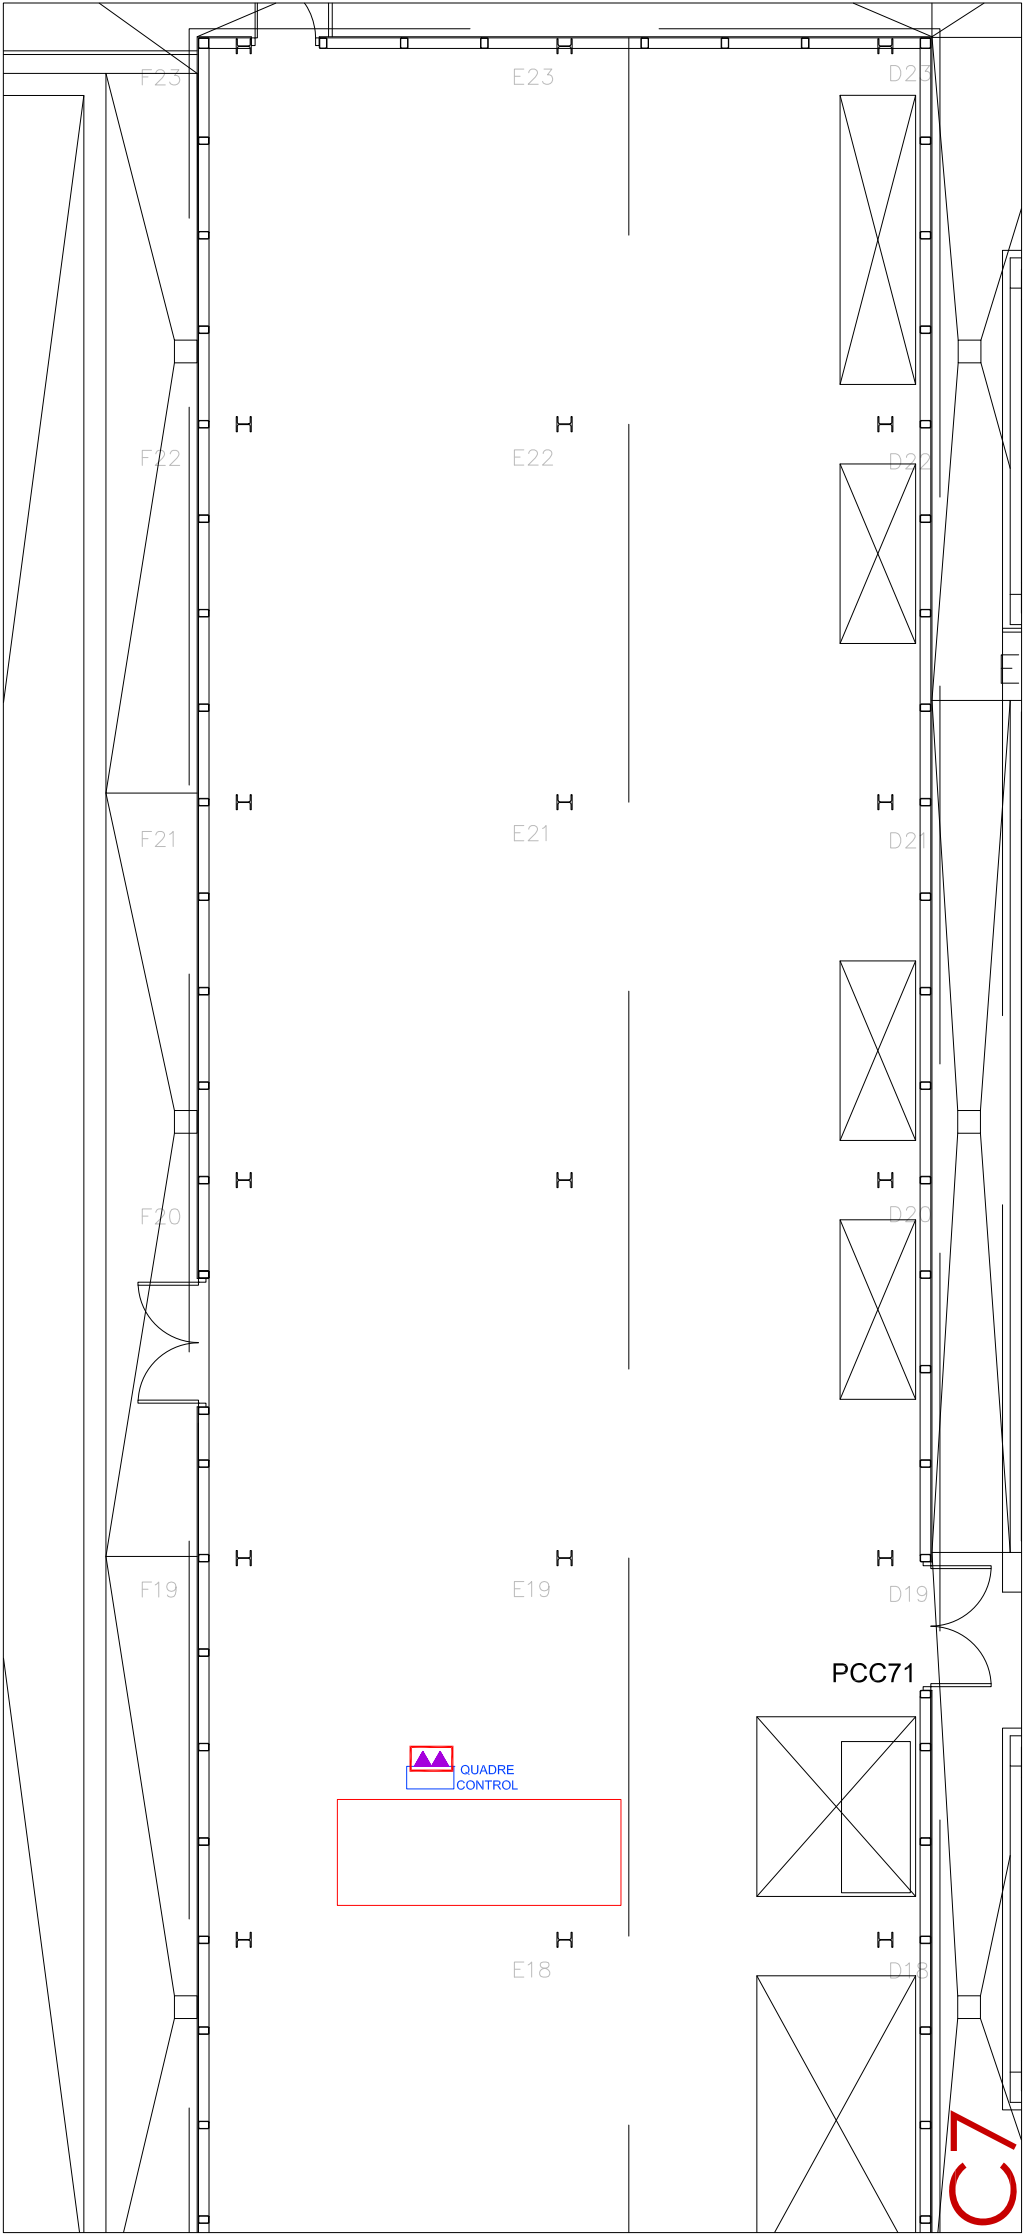


VEU I DADES COBERTA PROPOSTA

NOTA: ABANS DE L'EXECUCIÓ DE LA INSTAL·LACIÓ ES REALITZARÀ UN REPLANTEIG D'AQUESTA EN TROBADA ENTRE L'INSTAL·LADOR I LA DIRECCIÓ FACULTATIVA

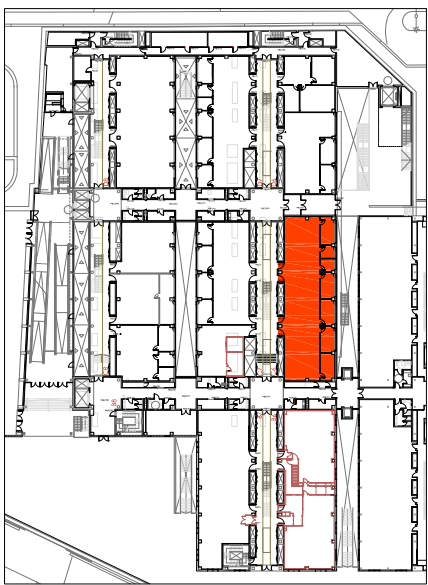


PLANTA BAIXA
EDIFICI CLÚSTER II


LLEGGENDA CLIMATITZACIÓ	
	FAN COIL TIPUS CASSETTE
	FAN COIL TIPUS CONDUCTE
	TERMÒSTAT
	DIFUSOR LINIAL
	CALAIX DE DIFUSIÓ AMB FILTRE H14
	REIXA VERTICAL RETORN CLIMATITZACIÓ
	COMPORTA REGULACIÓ AIRE

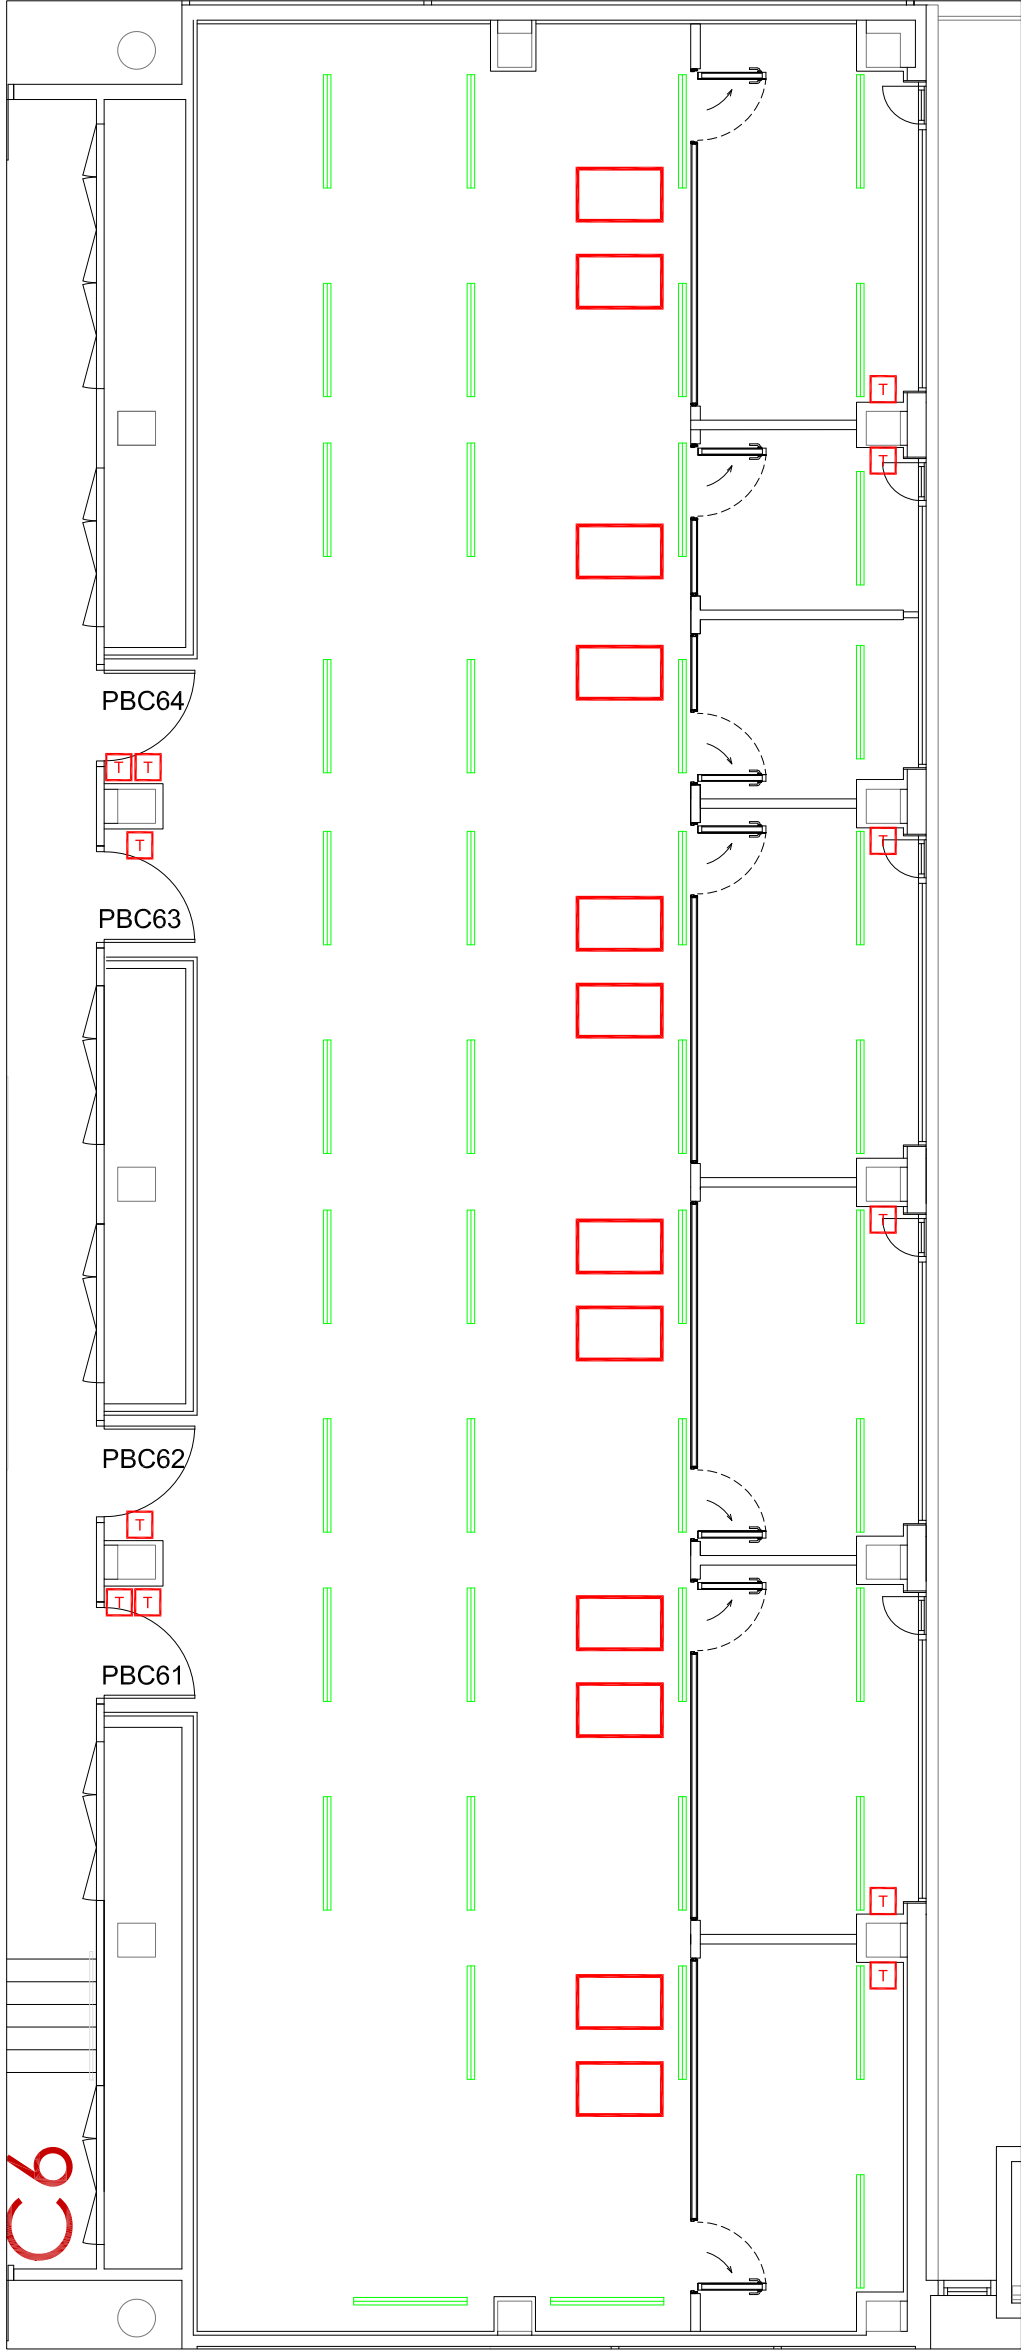

CLIMATITZACIÓ EXISTENT

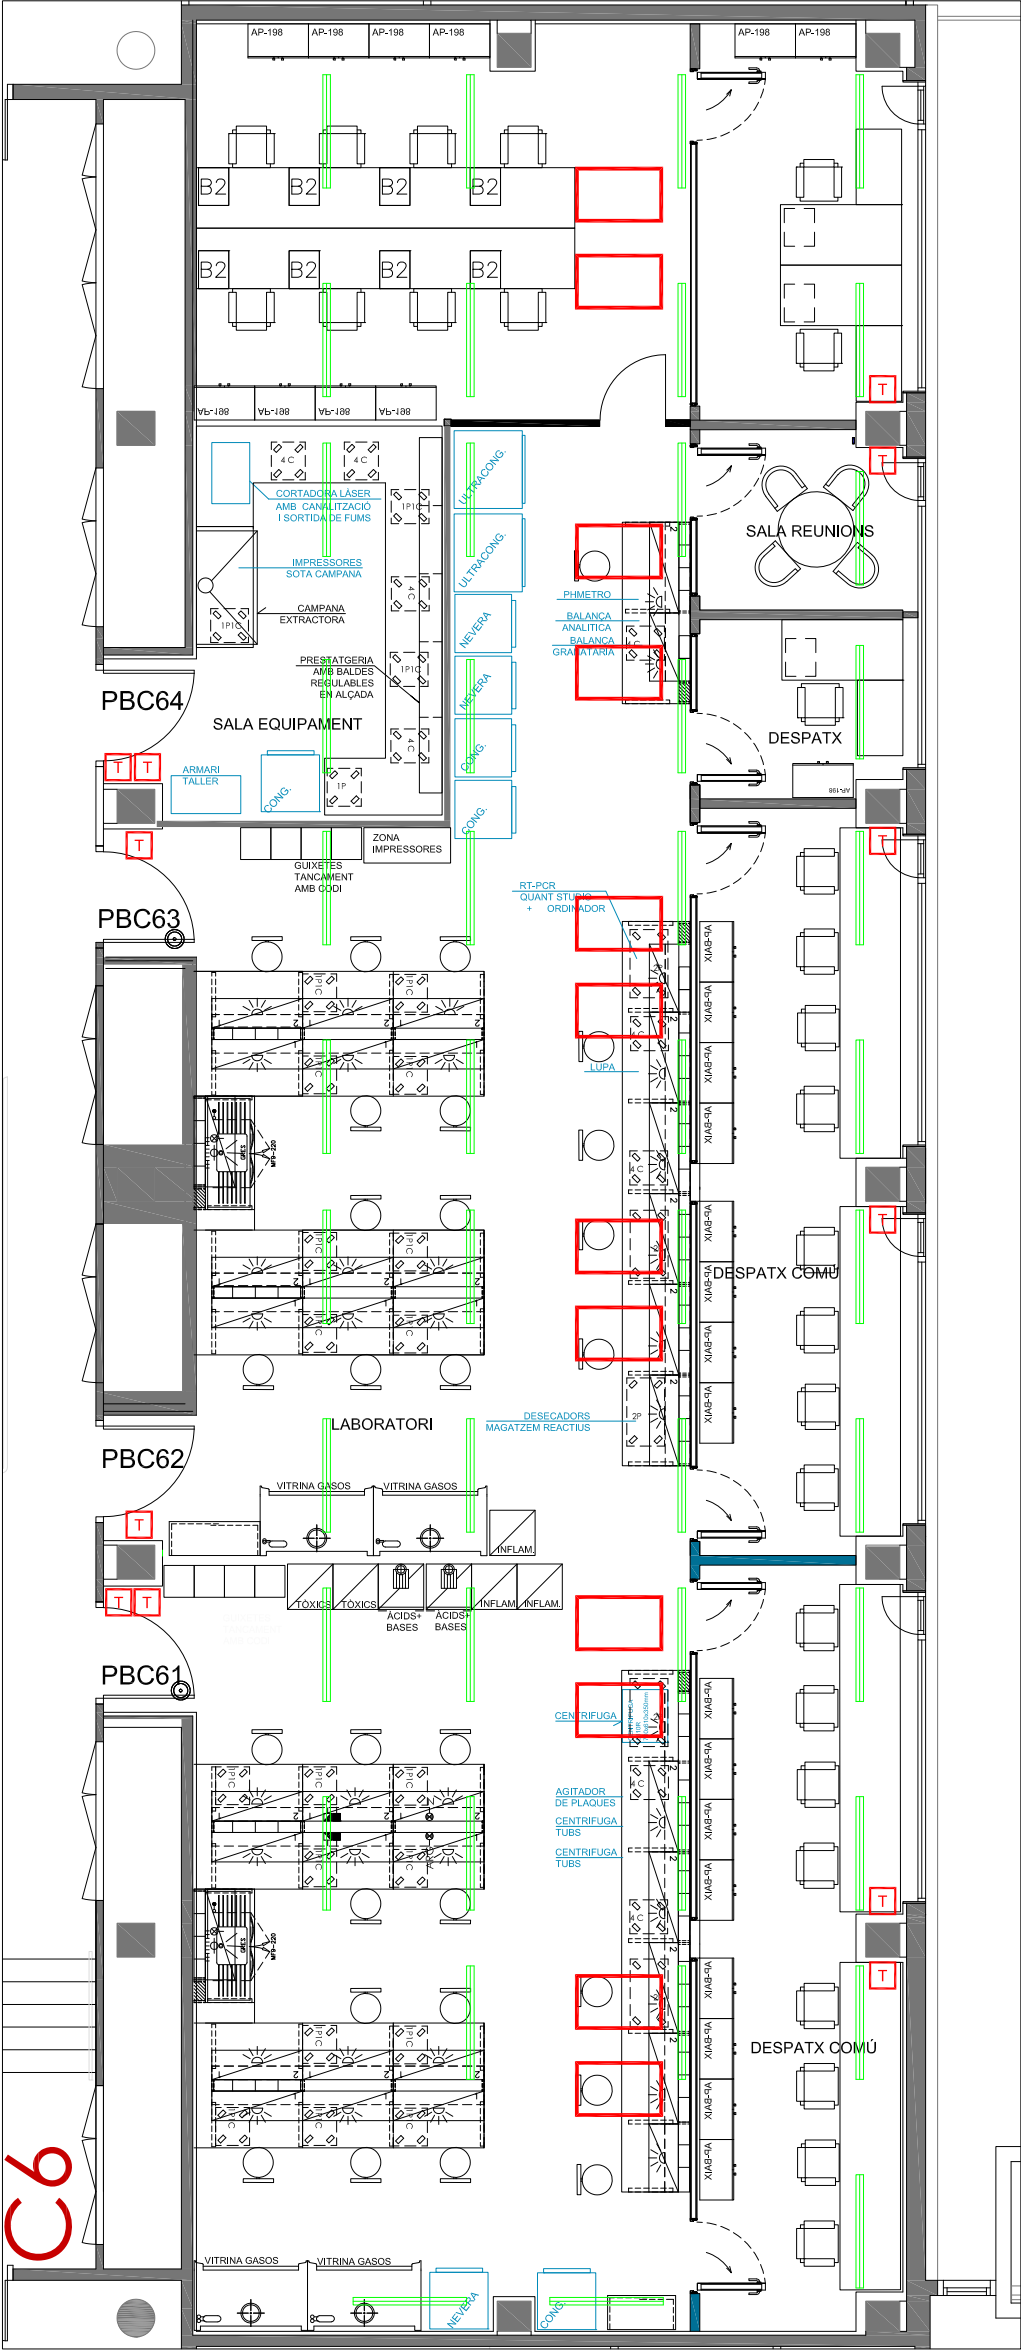


CLIMATITZACIÓ PROPOSTA

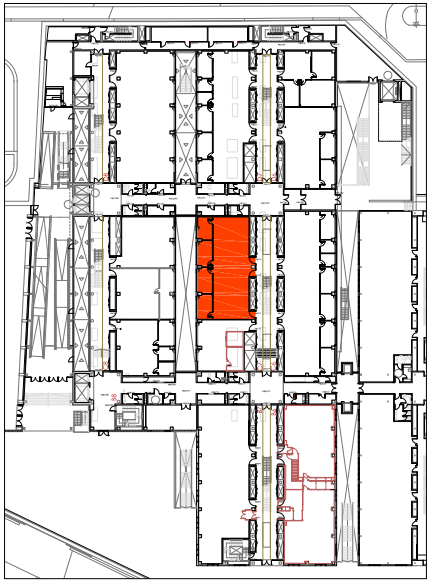


PLANTA BAIXA
EDIFICI CLÚSTER II

LLEGENDA CLIMATITZACIÓ	
	FAN COIL TIPUS CASSETTE
	FAN COIL TIPUS CONDUCTE
	TERMÒSTAT
	DIFUSOR LINIAL
	CALAIX DE DIFUSIÓ AMB FILTRE H14
	REIXA VERTICAL RETORN CLIMATITZACIÓ
	COMPORTA REGULACIÓ AIRE

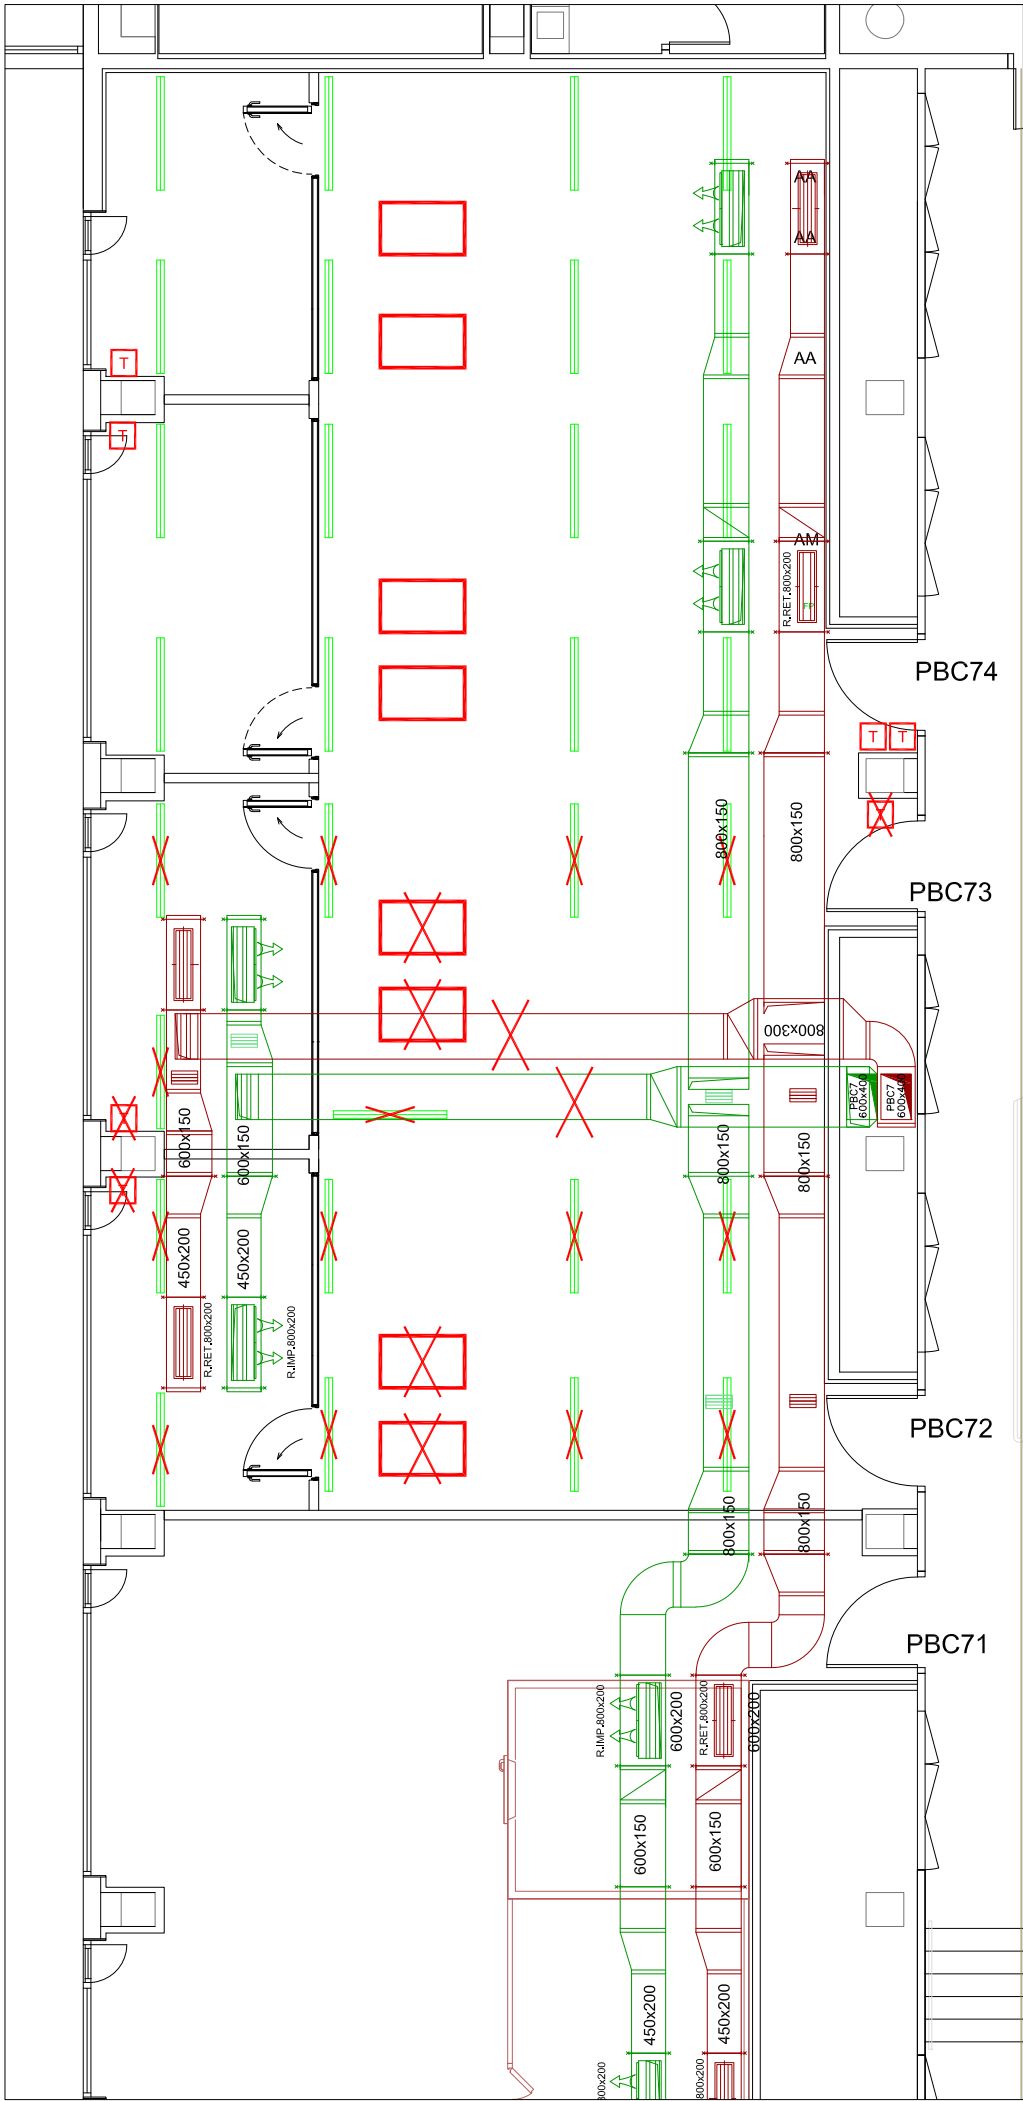


CLIMATITZACIÓ EXISTENT

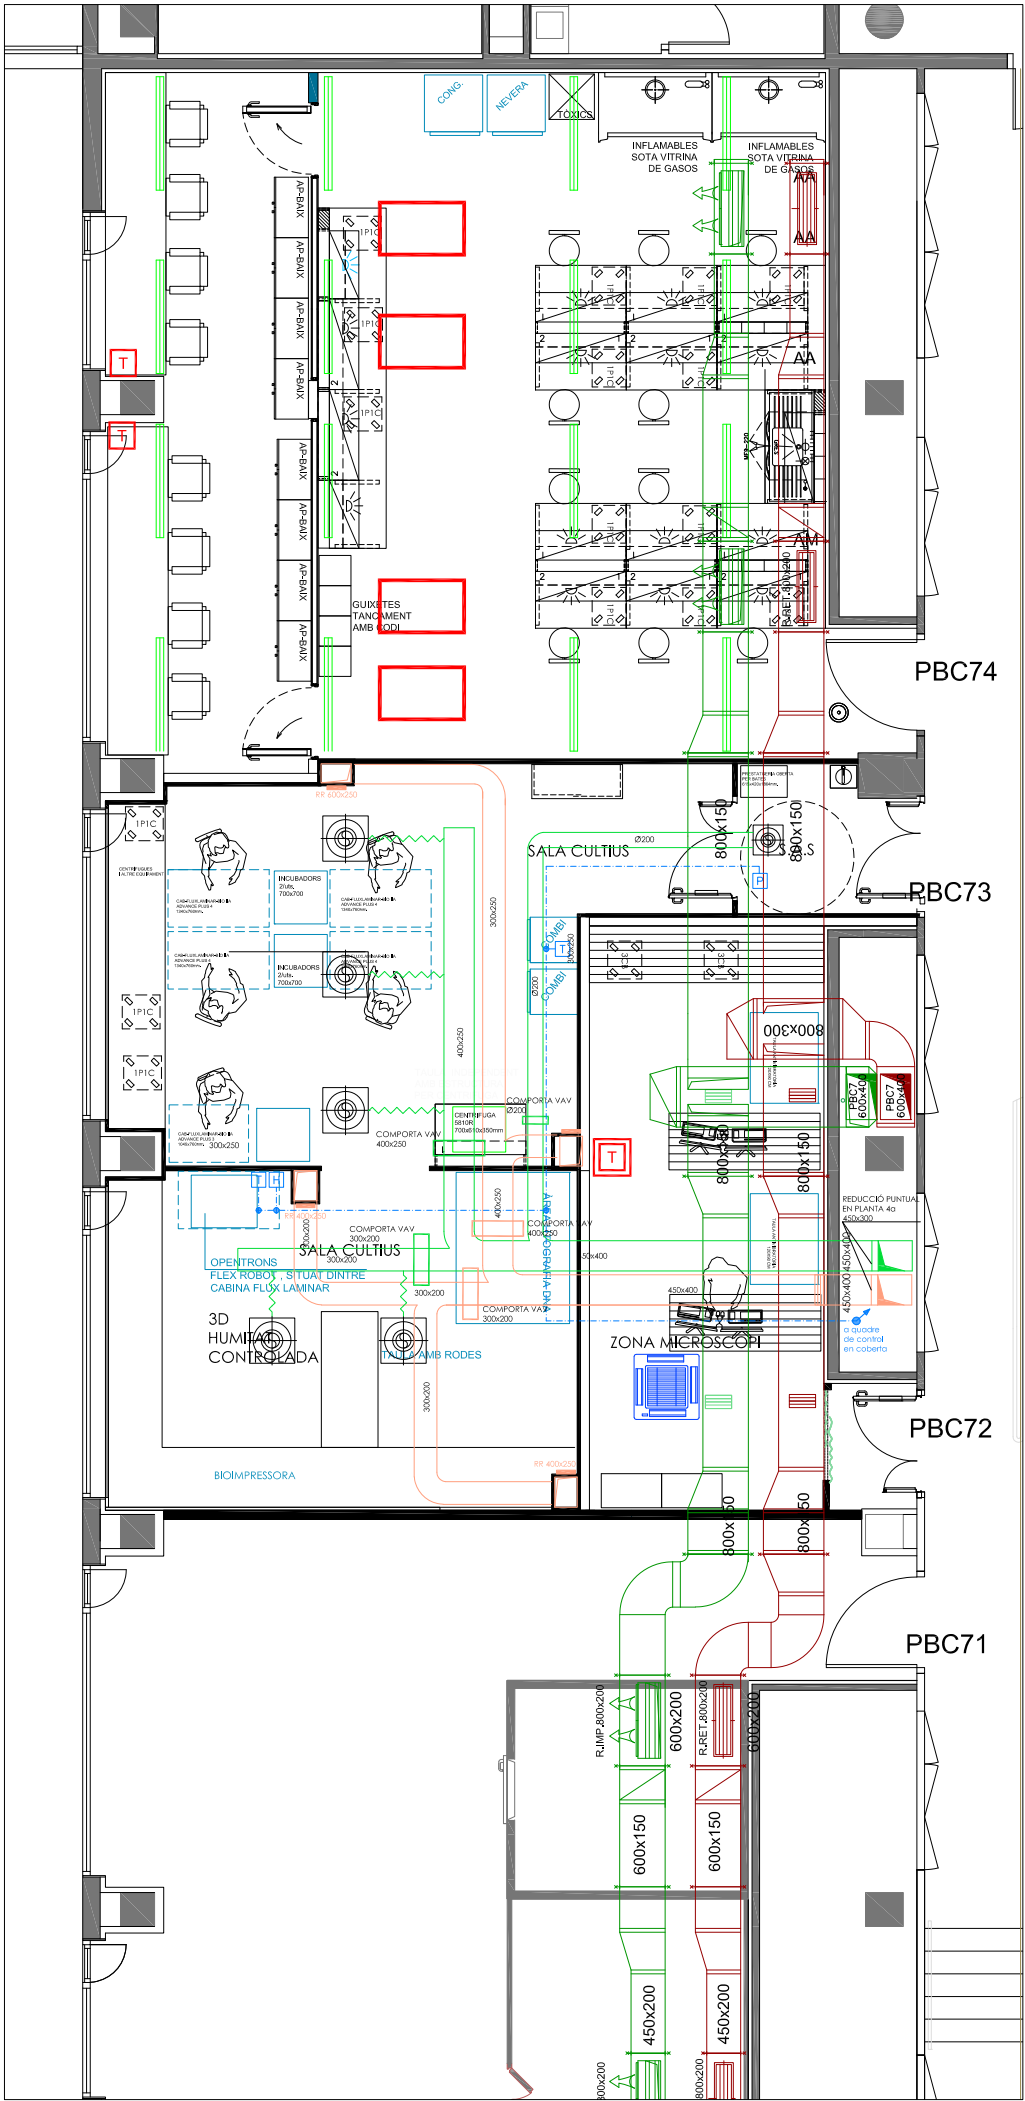


CLIMATITZACIÓ PROPOSTA

NOTA: ABANS DE L'EXECUCIÓ DE LA INSTAL·LACIÓ ES REALITZARÀ UN REPLANTEIG D'AQUESTA EN TROBADA ENTRE L'INSTAL·LADOR I LA DIRECCIÓ FACULTATIVA

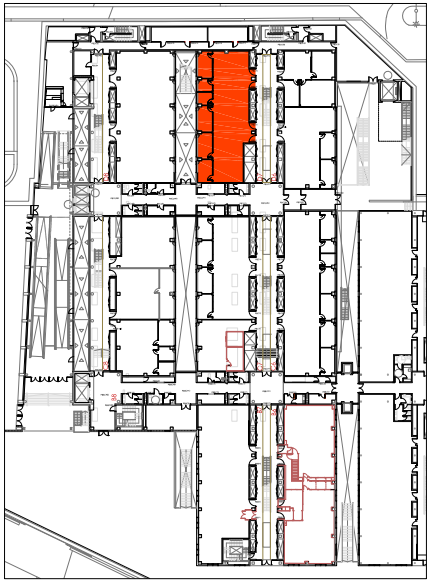


PLANTA BAIXA
EDIFICI CLÚSTER II

LLEGENDA CLIMATITZACIÓ	
	FAN COIL TIPUS CASSETTE
	FAN COIL TIPUS CONDUCTE
	TERMÒSTAT
	DIFUSOR LINIAL
	CALAIX DE DIFUSIÓ AMB FILTRE H14
	REIXA VERTICAL RETORN CLIMATITZACIÓ
	COMPORTA REGULACIÓ AIRE

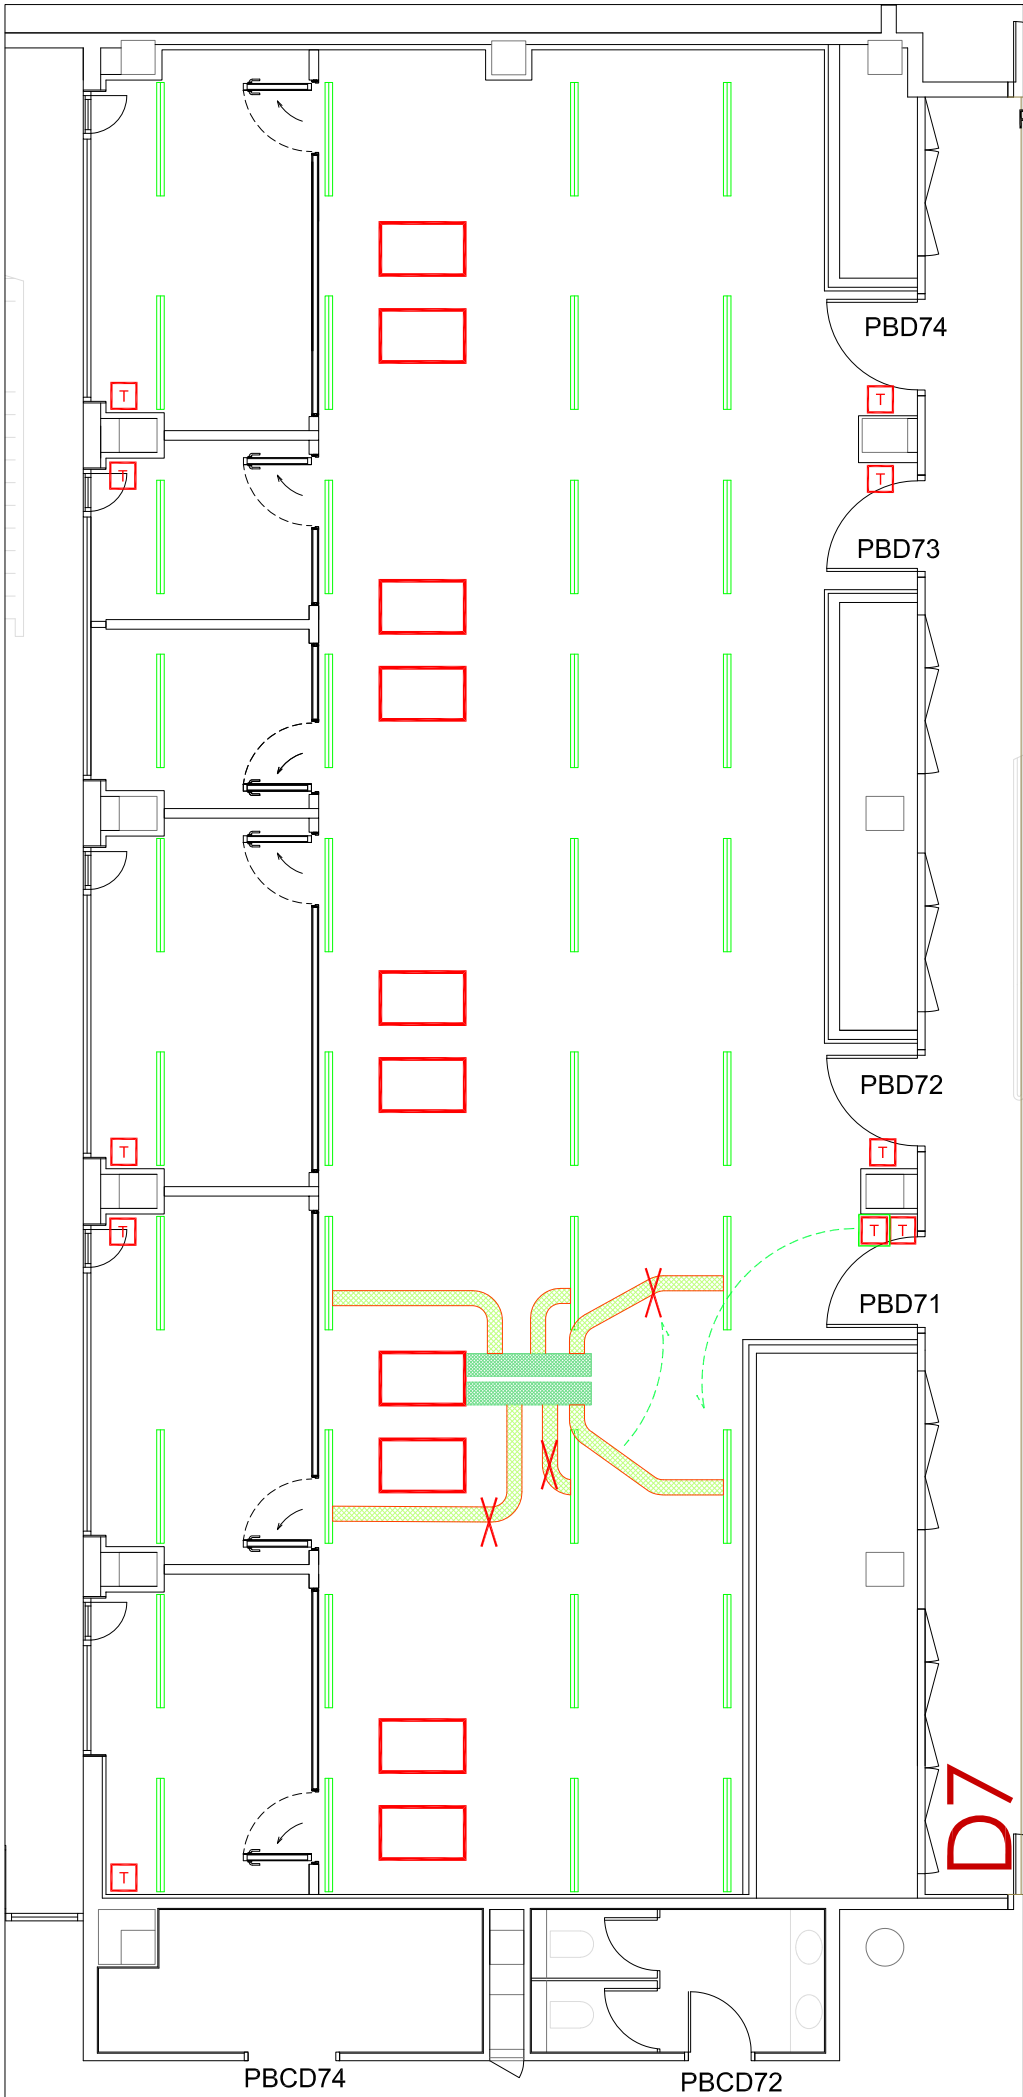


CLIMATITZACIÓ EXISTENT

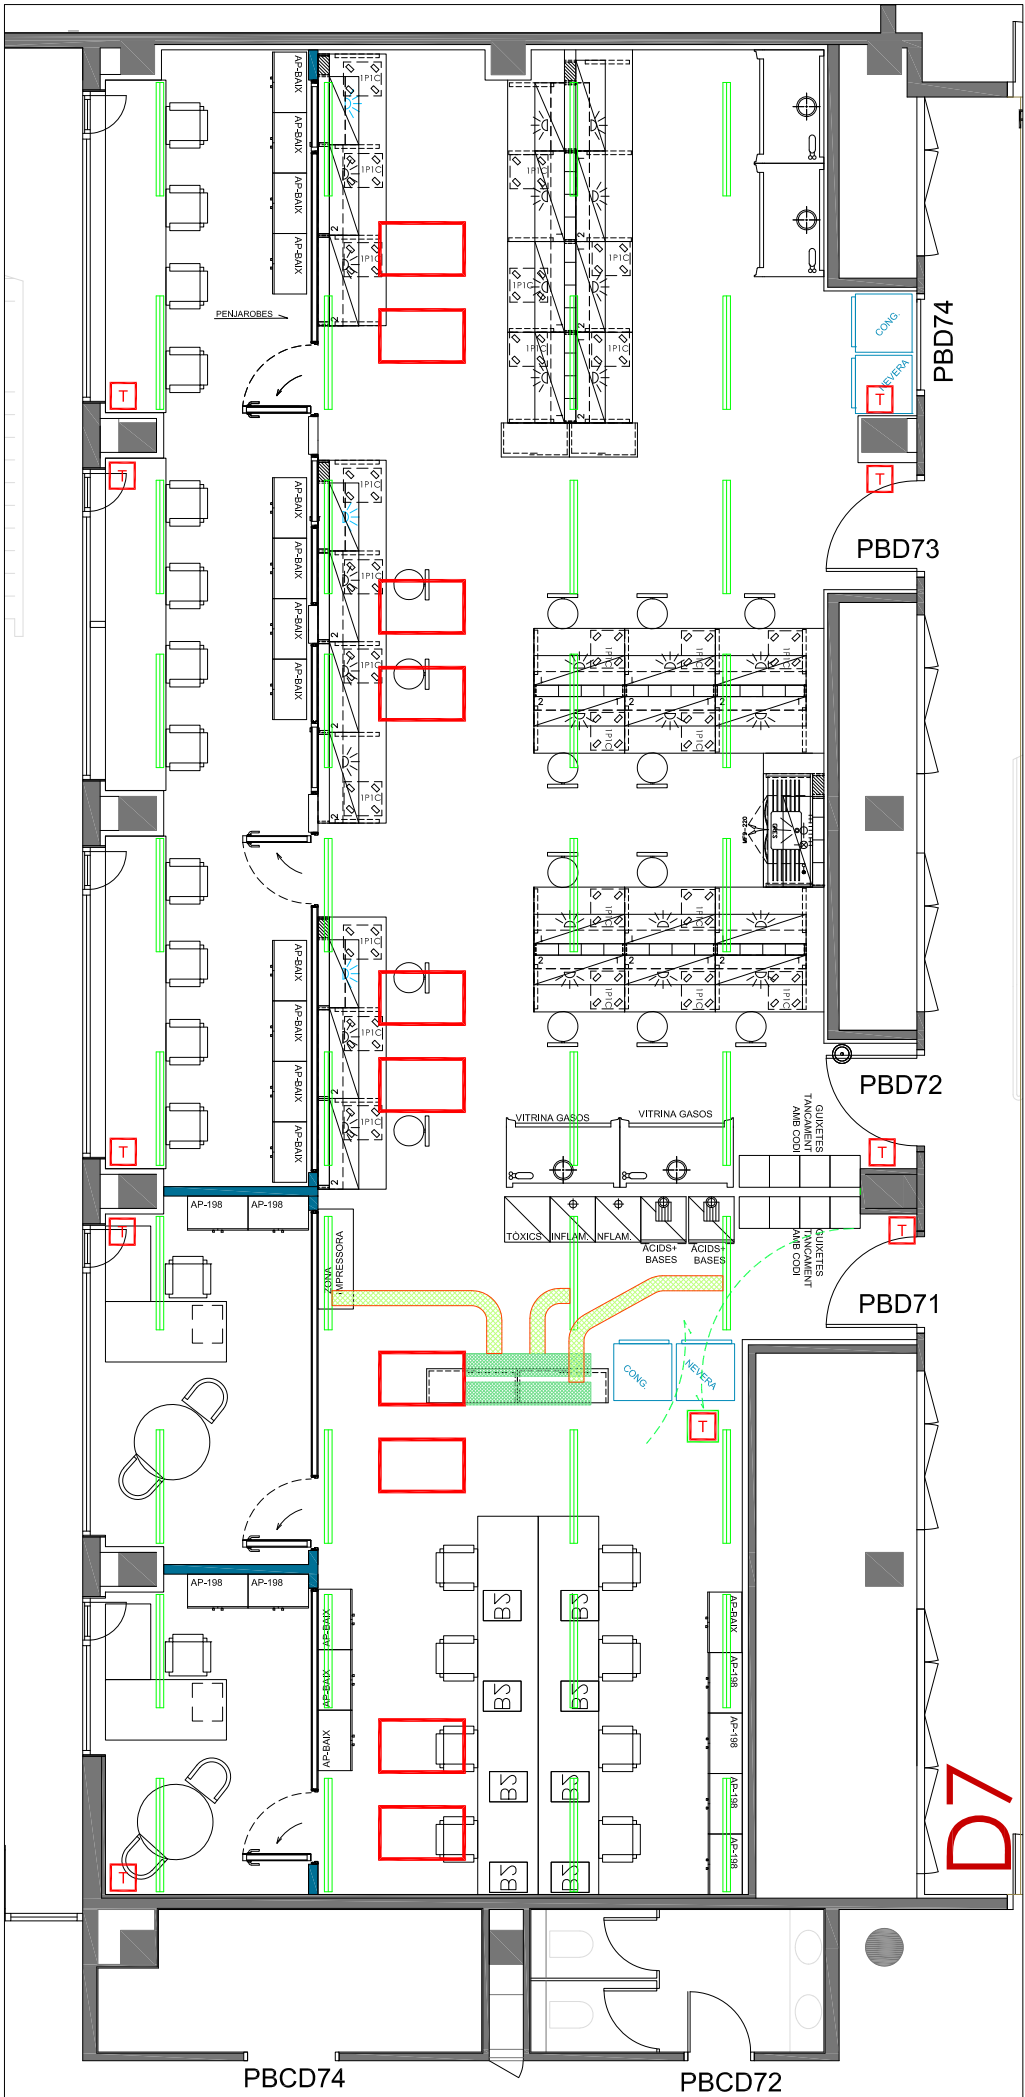


CLIMATITZACIÓ PROPOSTA

NOTA: ABANS DE L'EXECUCIÓ DE LA INSTAL·LACIÓ ES REALITZARÀ UN REPLANTEIG D'AQUESTA EN TROBADA ENTRE L'INSTAL·LADOR I LA DIRECCIÓ FACULTATIVA

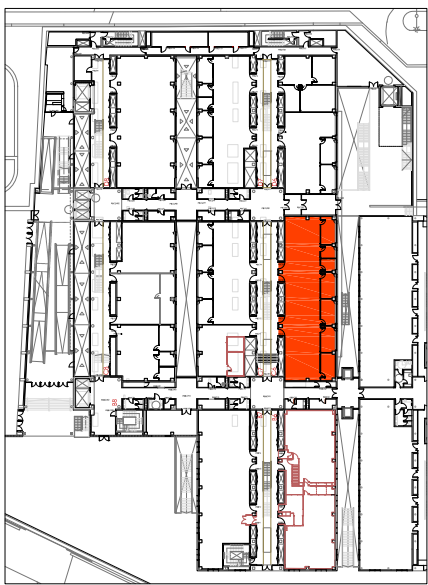


PLANTA BAIXA
EDIFICI CLÚSTER II


LLEGENDA GASOS	
	CANONADA BUIT
	CANONADA AIRE COMPRIMIT
	CANONADA NITROGEN
	CANONADA CO2
	CANONADA ARGÓ
	AIXETA BUIT
	REGULADOR AIRE COMPRIMIT
	REGULADOR AIRE COMPRIMIT AMB FILTRE
	AIXETA AMB MANOREDUCTOR NITROGEN
	AIXETA AMB MANOREDUCTOR CO2
	AIXETA AMB MANOREDUCTOR ARGÓ
	DETECTOR CO2+O2

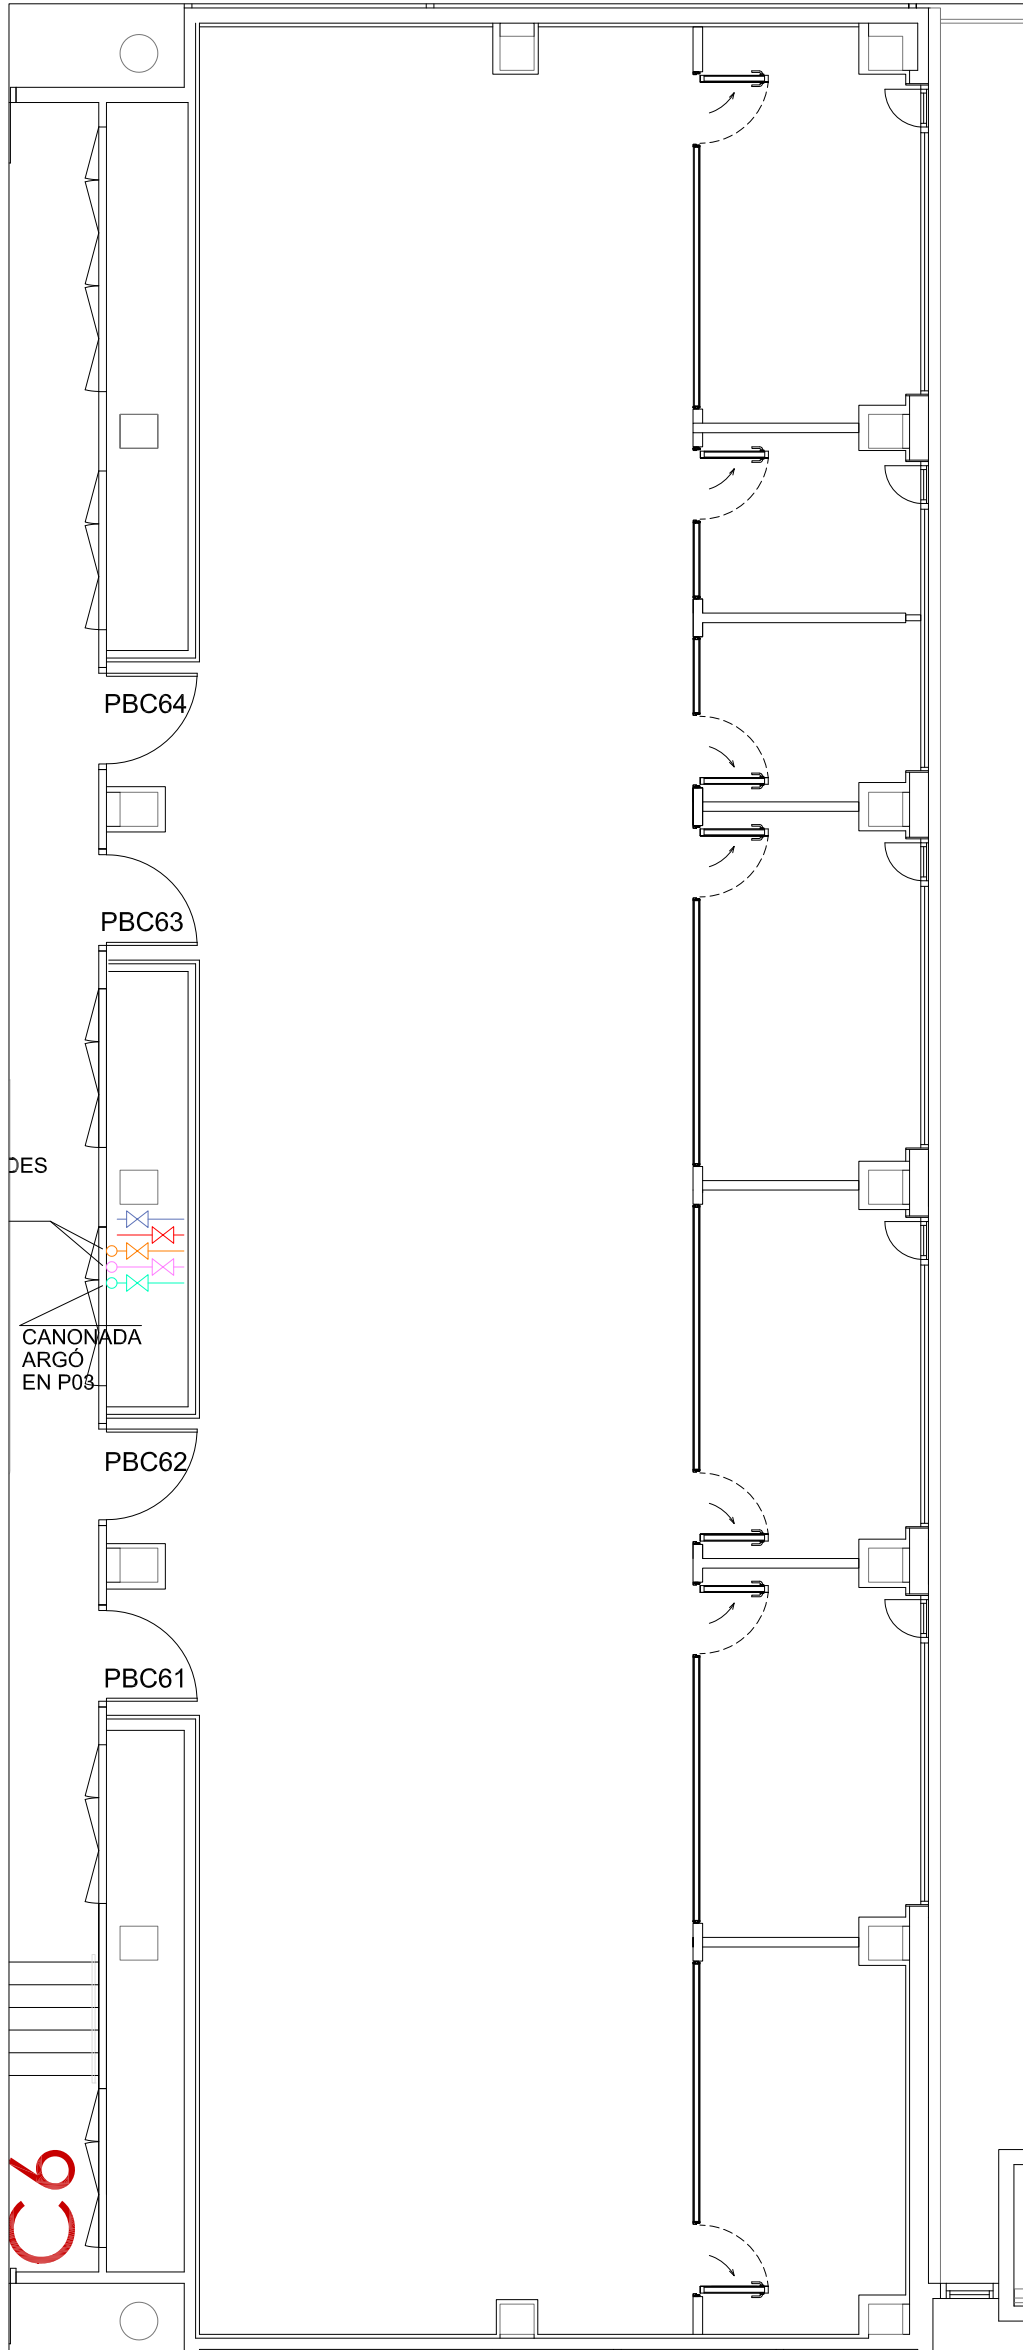

GASOS EXISTENT

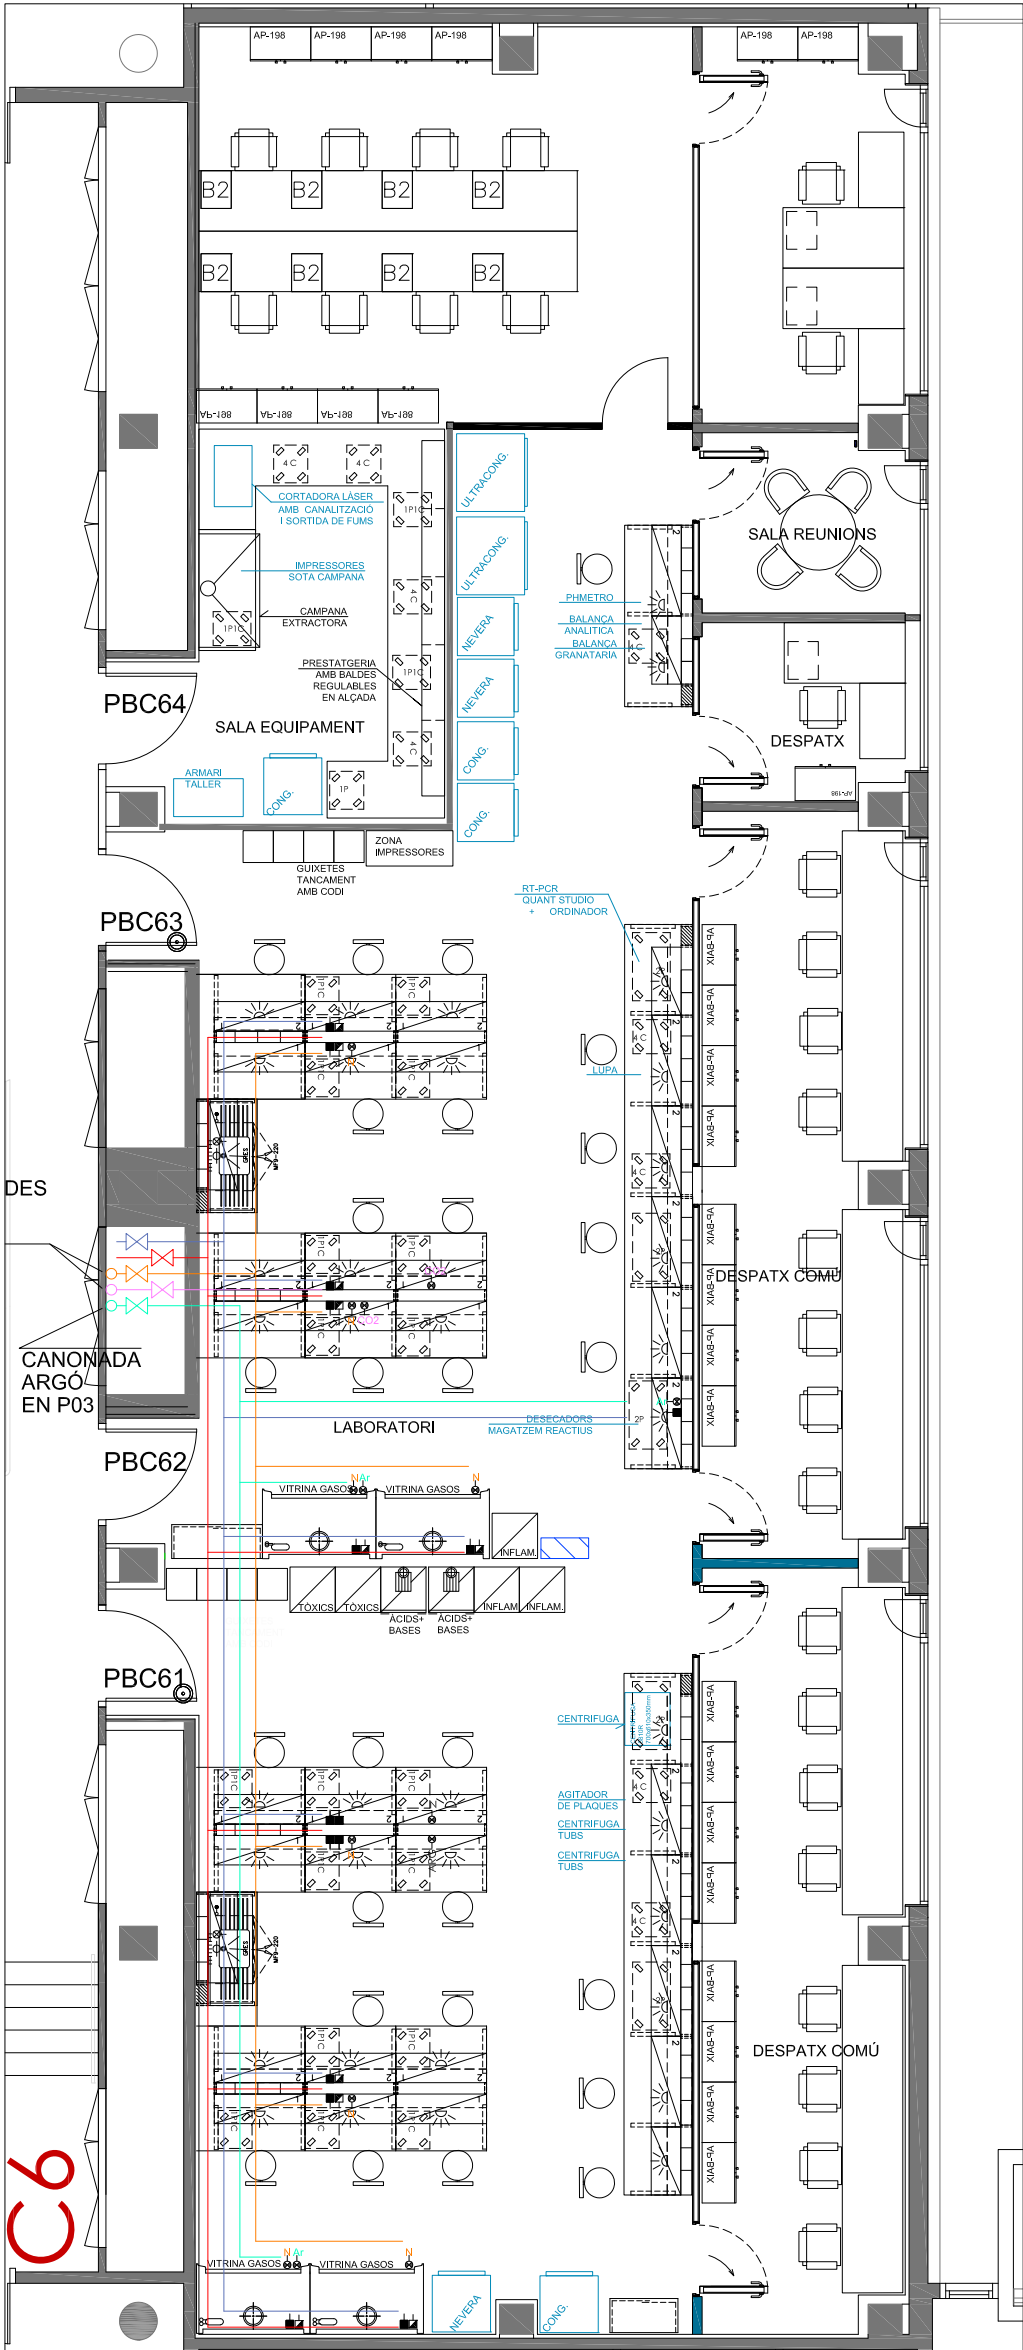


GASOS PROPOSTA

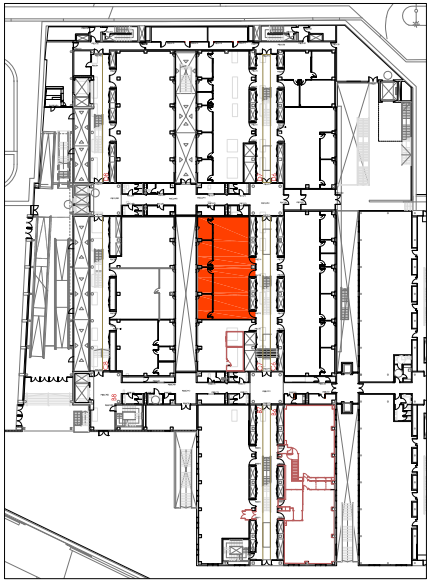


PLANTA BAIXA
EDIFICI CLÚSTER II

LLEGGENDA GASOS	
	CANONADA BUIT
	CANONADA AIRE COMPRIMIT
	CANONADA NITROGEN
	CANONADA CO2
	CANONADA ARGÓ
	AIXETA BUIT
	REGULADOR AIRE COMPRIMIT
	REGULADOR AIRE COMPRIMIT AMB FILTRE
	AIXETA AMB MANOREDUCTOR NITROGEN
	AIXETA AMB MANOREDUCTOR CO2
	AIXETA AMB MANOREDUCTOR ARGÓ
	DETECTOR CO2+O2

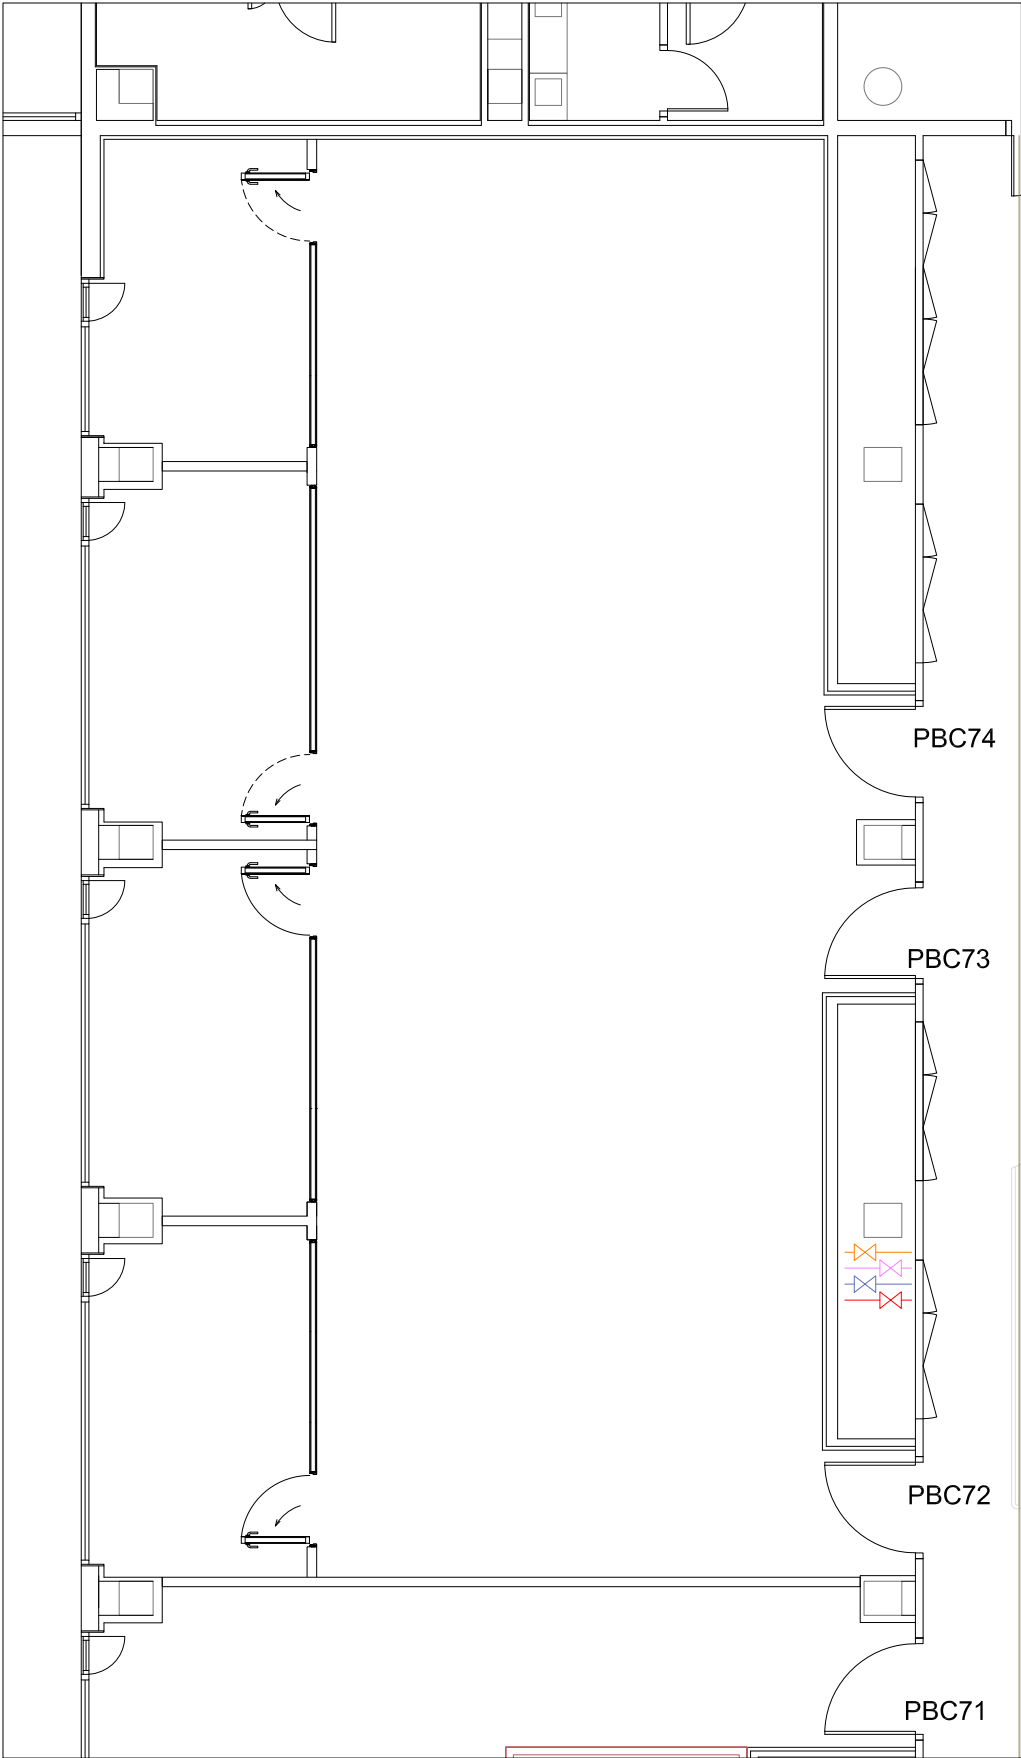


GASOS EXISTENT

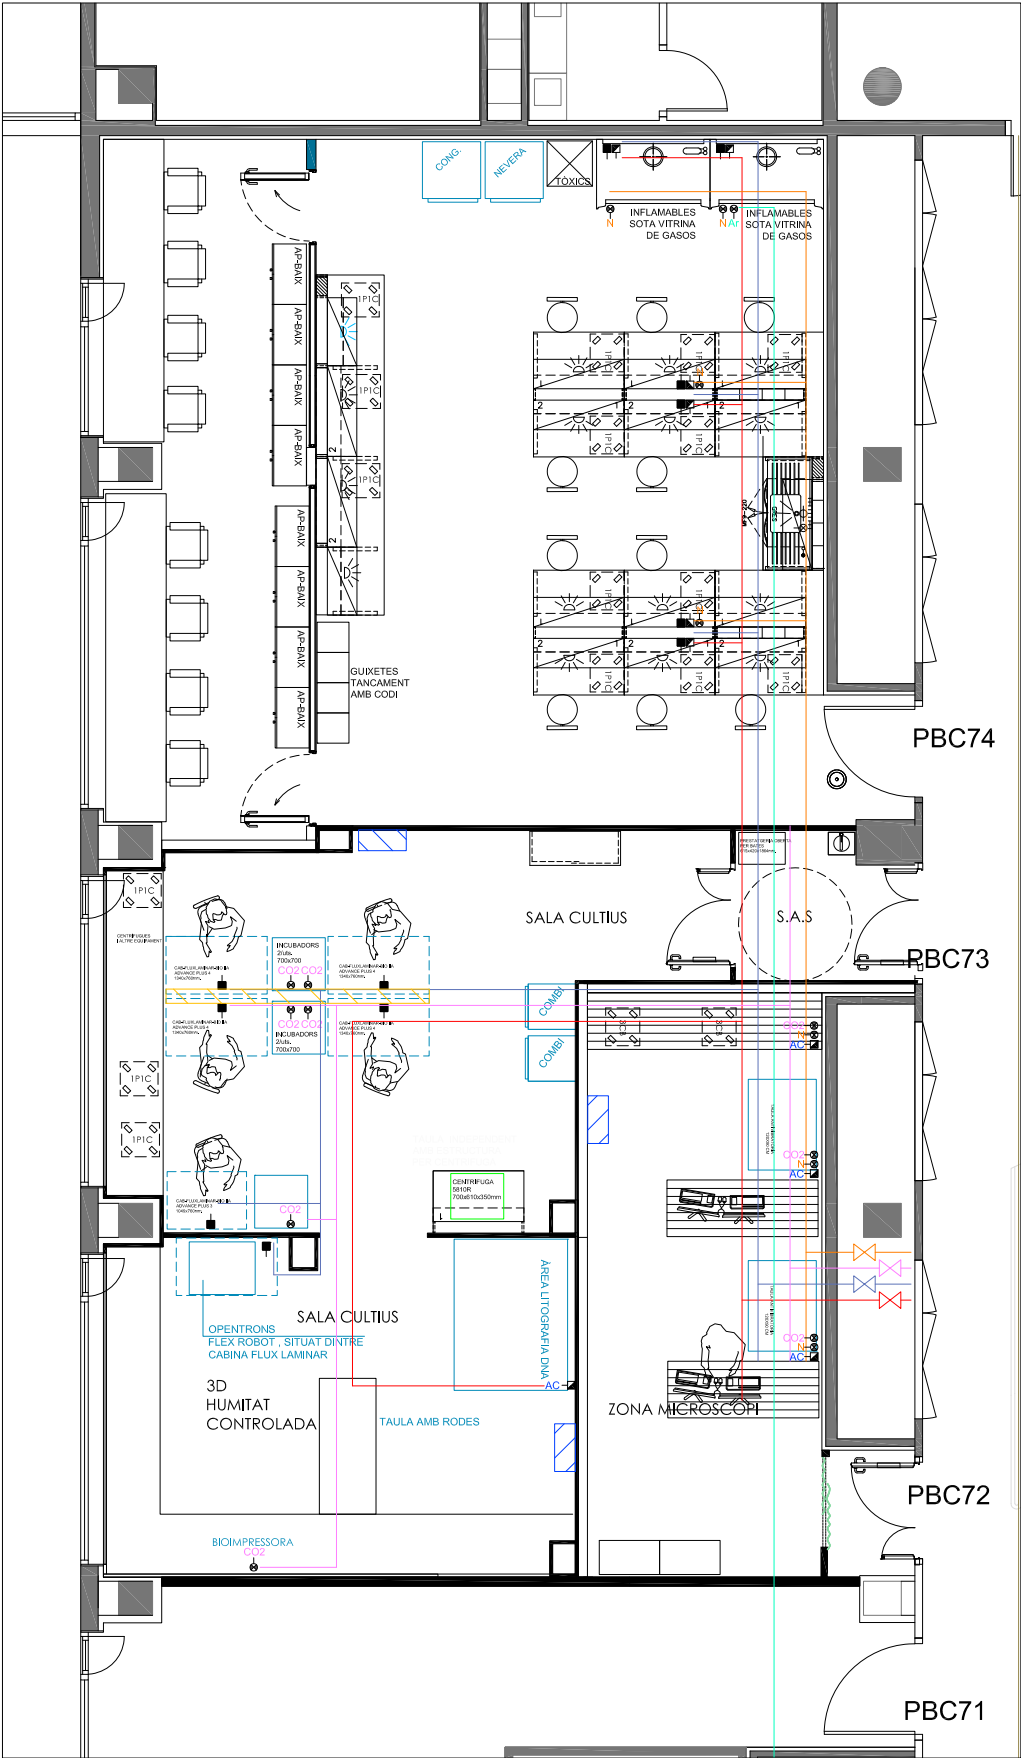


GASOS PROPOSTA

NOTA: ABANS DE L'EXECUCIÓ DE LA INSTAL·LACIÓ ES REALITZARÀ UN REPLANTEIG D'AQUESTA EN TROBADA ENTRE L'INSTAL·LADOR I LA DIRECCIÓ FACULTATIVA

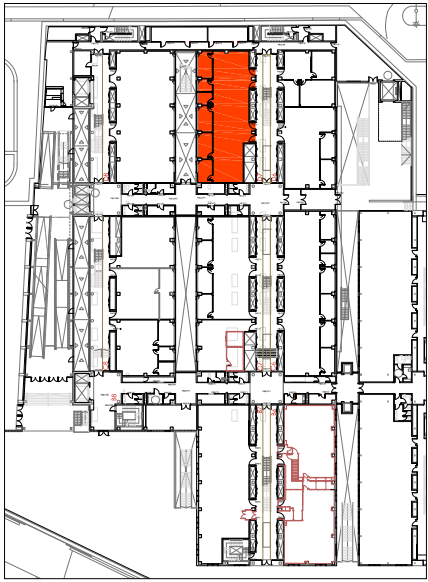


PLANTA BAIXA
EDIFICI CLÚSTER II

LLEGENDA GASOS	
	CANONADA BUIT
	CANONADA AIRE COMPRIMIT
	CANONADA NITROGEN
	CANONADA CO2
	CANONADA ARGÓ
	AIXETA BUIT
	REGULADOR AIRE COMPRIMIT
	REGULADOR AIRE COMPRIMIT AMB FILTRE
	AIXETA AMB MANOREDUCTOR NITROGEN
	AIXETA AMB MANOREDUCTOR CO2
	AIXETA AMB MANOREDUCTOR ARGÓ
	DETECTOR CO2+O2

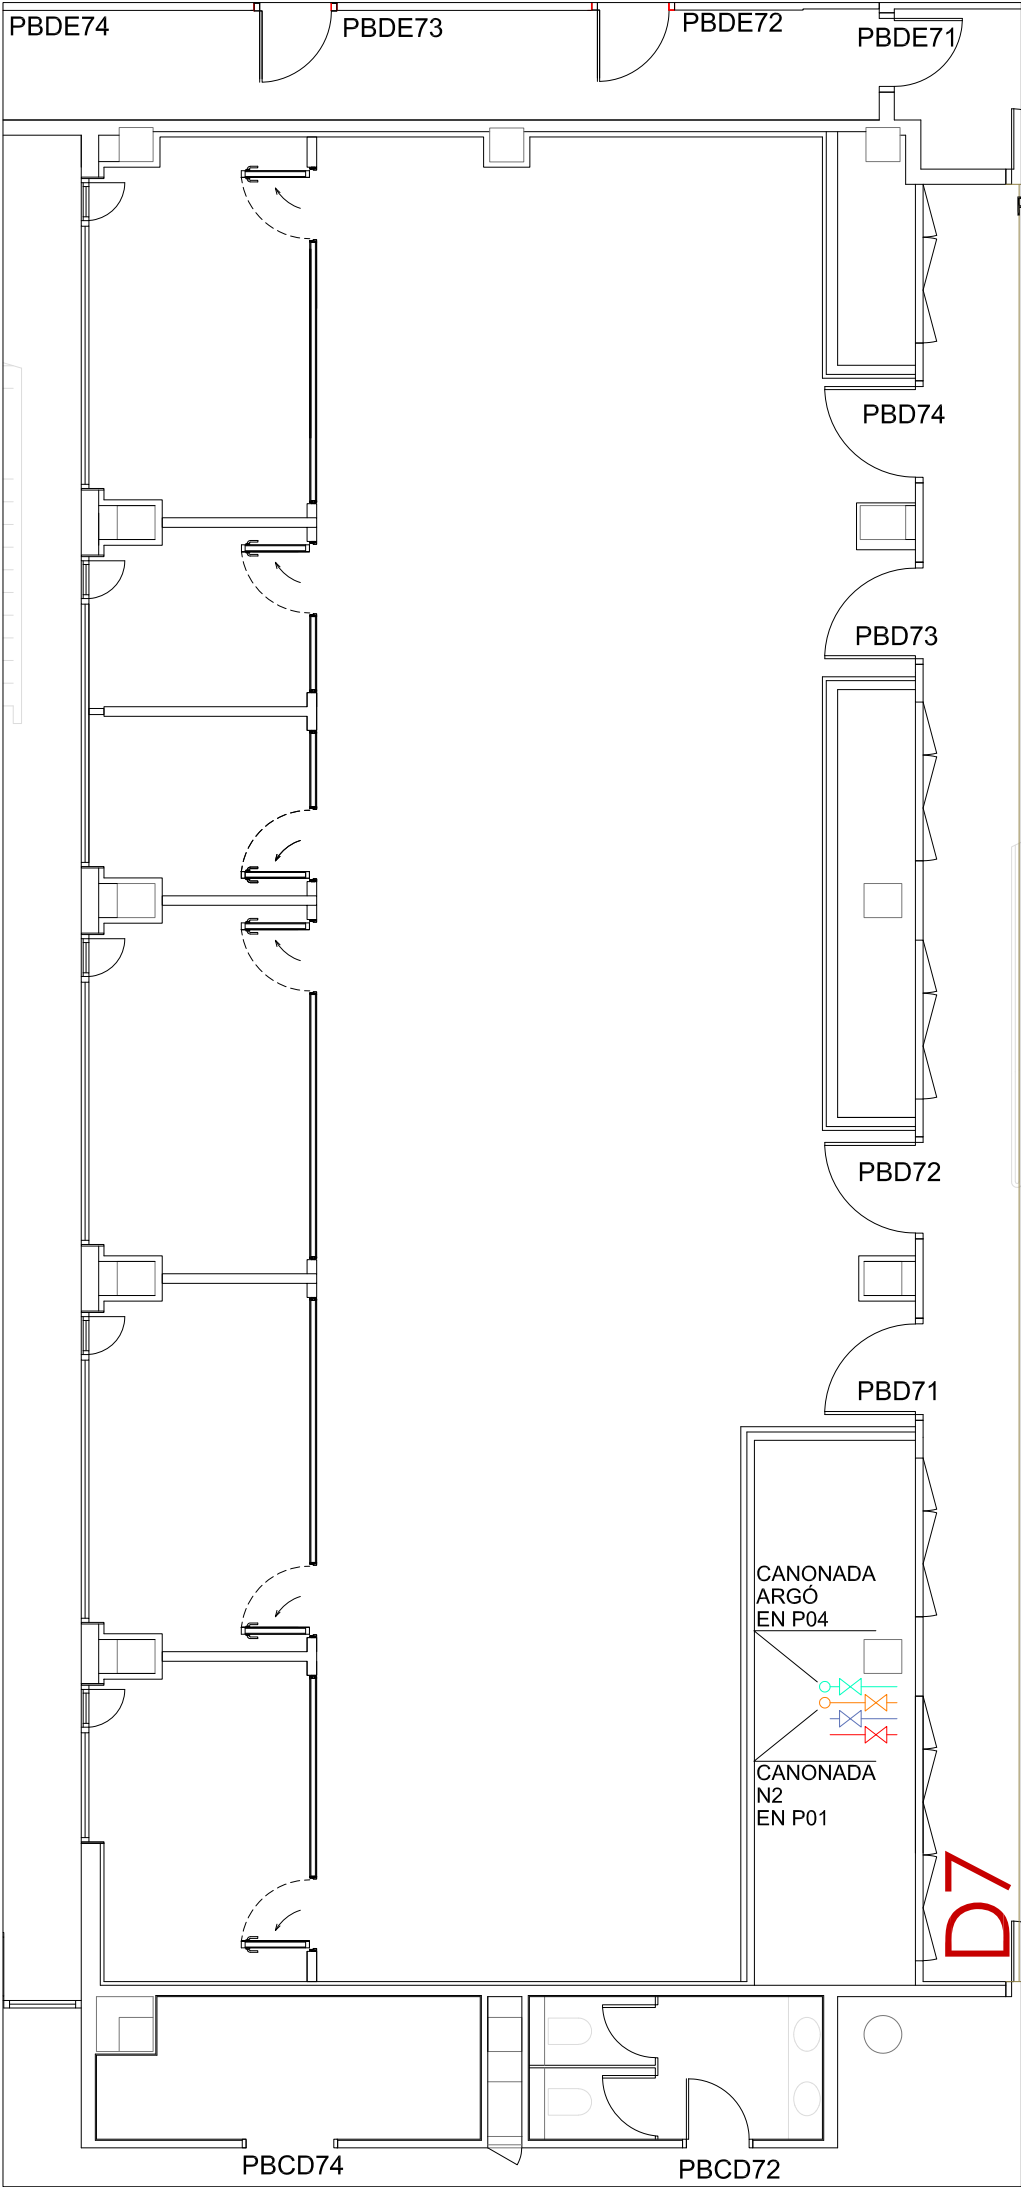


GASOS EXISTENT

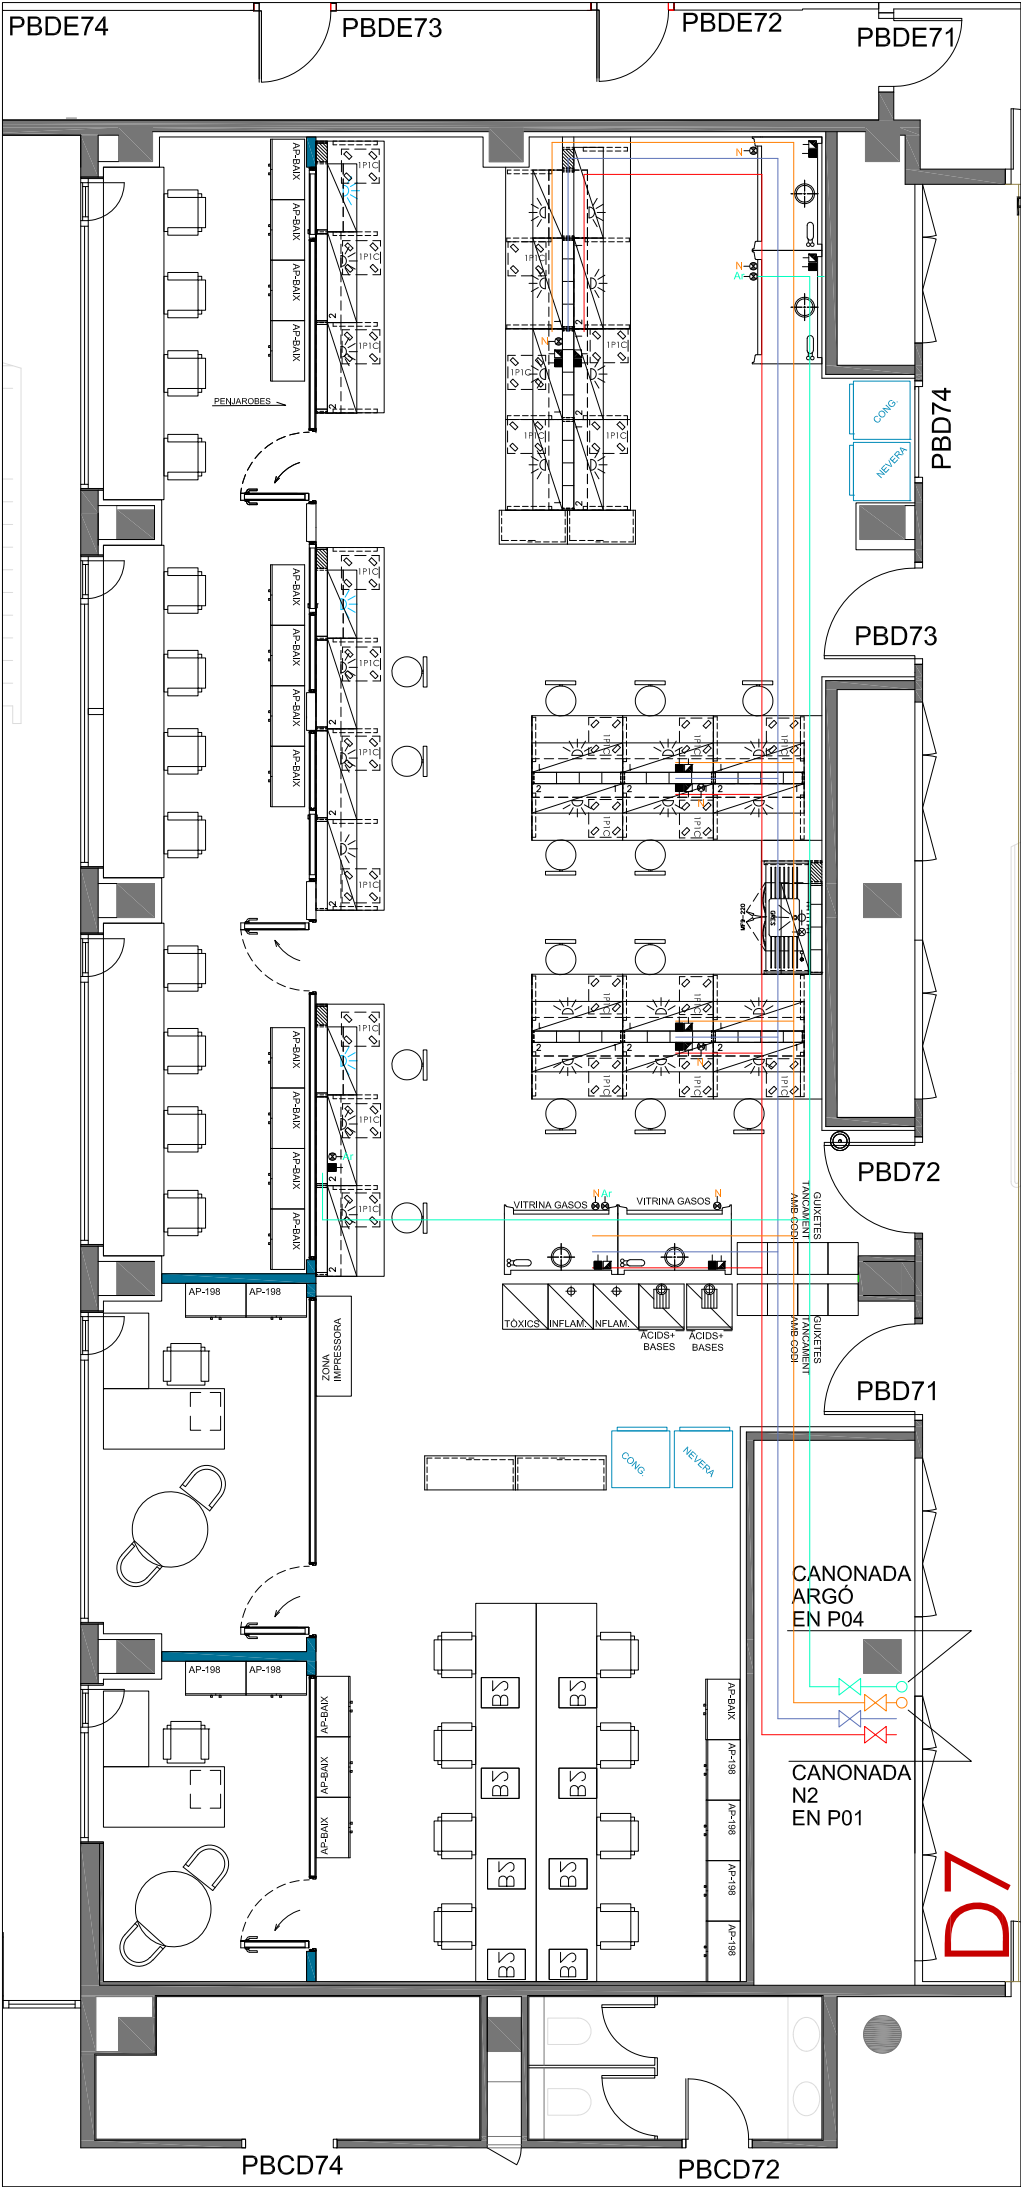


GASOS PROPOSTA

NOTA: ABANS DE L'EXECUCIÓ DE LA INSTAL·LACIÓ ES REALITZARÀ UN REPLANTEIG D'AQUESTA EN TROBADA ENTRE L'INSTAL·LADOR I LA DIRECCIÓ FACULTATIVA

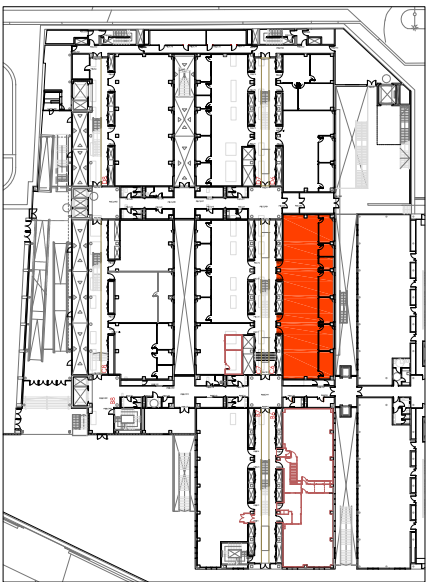


PLANTA BAIXA
EDIFICI CLÚSTER II


LLEENDA FONTANERIA	
	CANONADA AIGUA DESCALCIFICADA
	CANONADA AIGUA DESMINERALITZADA
	DESGUÀS
	VÀLVULA DE TALL

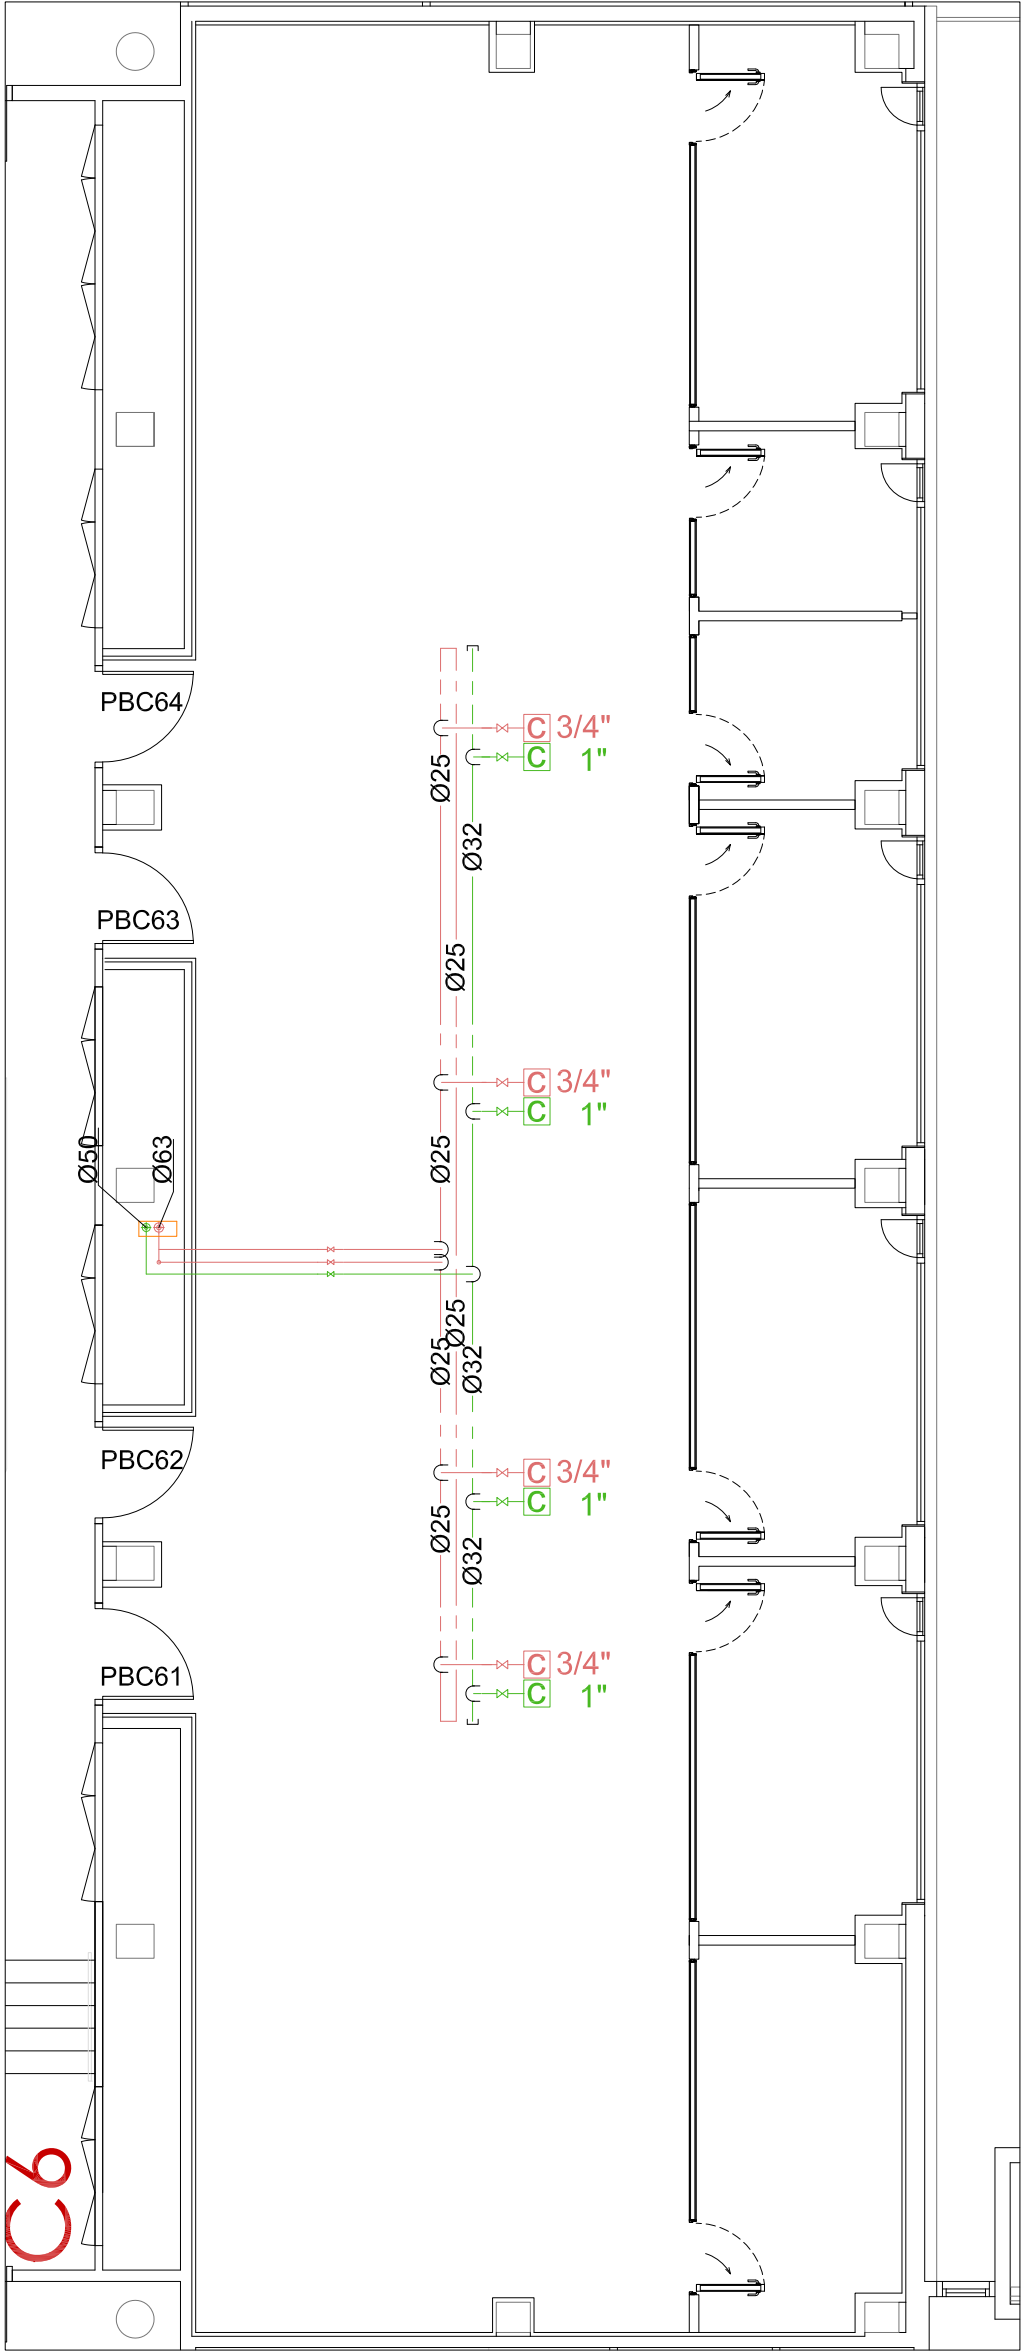

FONTANERIA EXISTENT

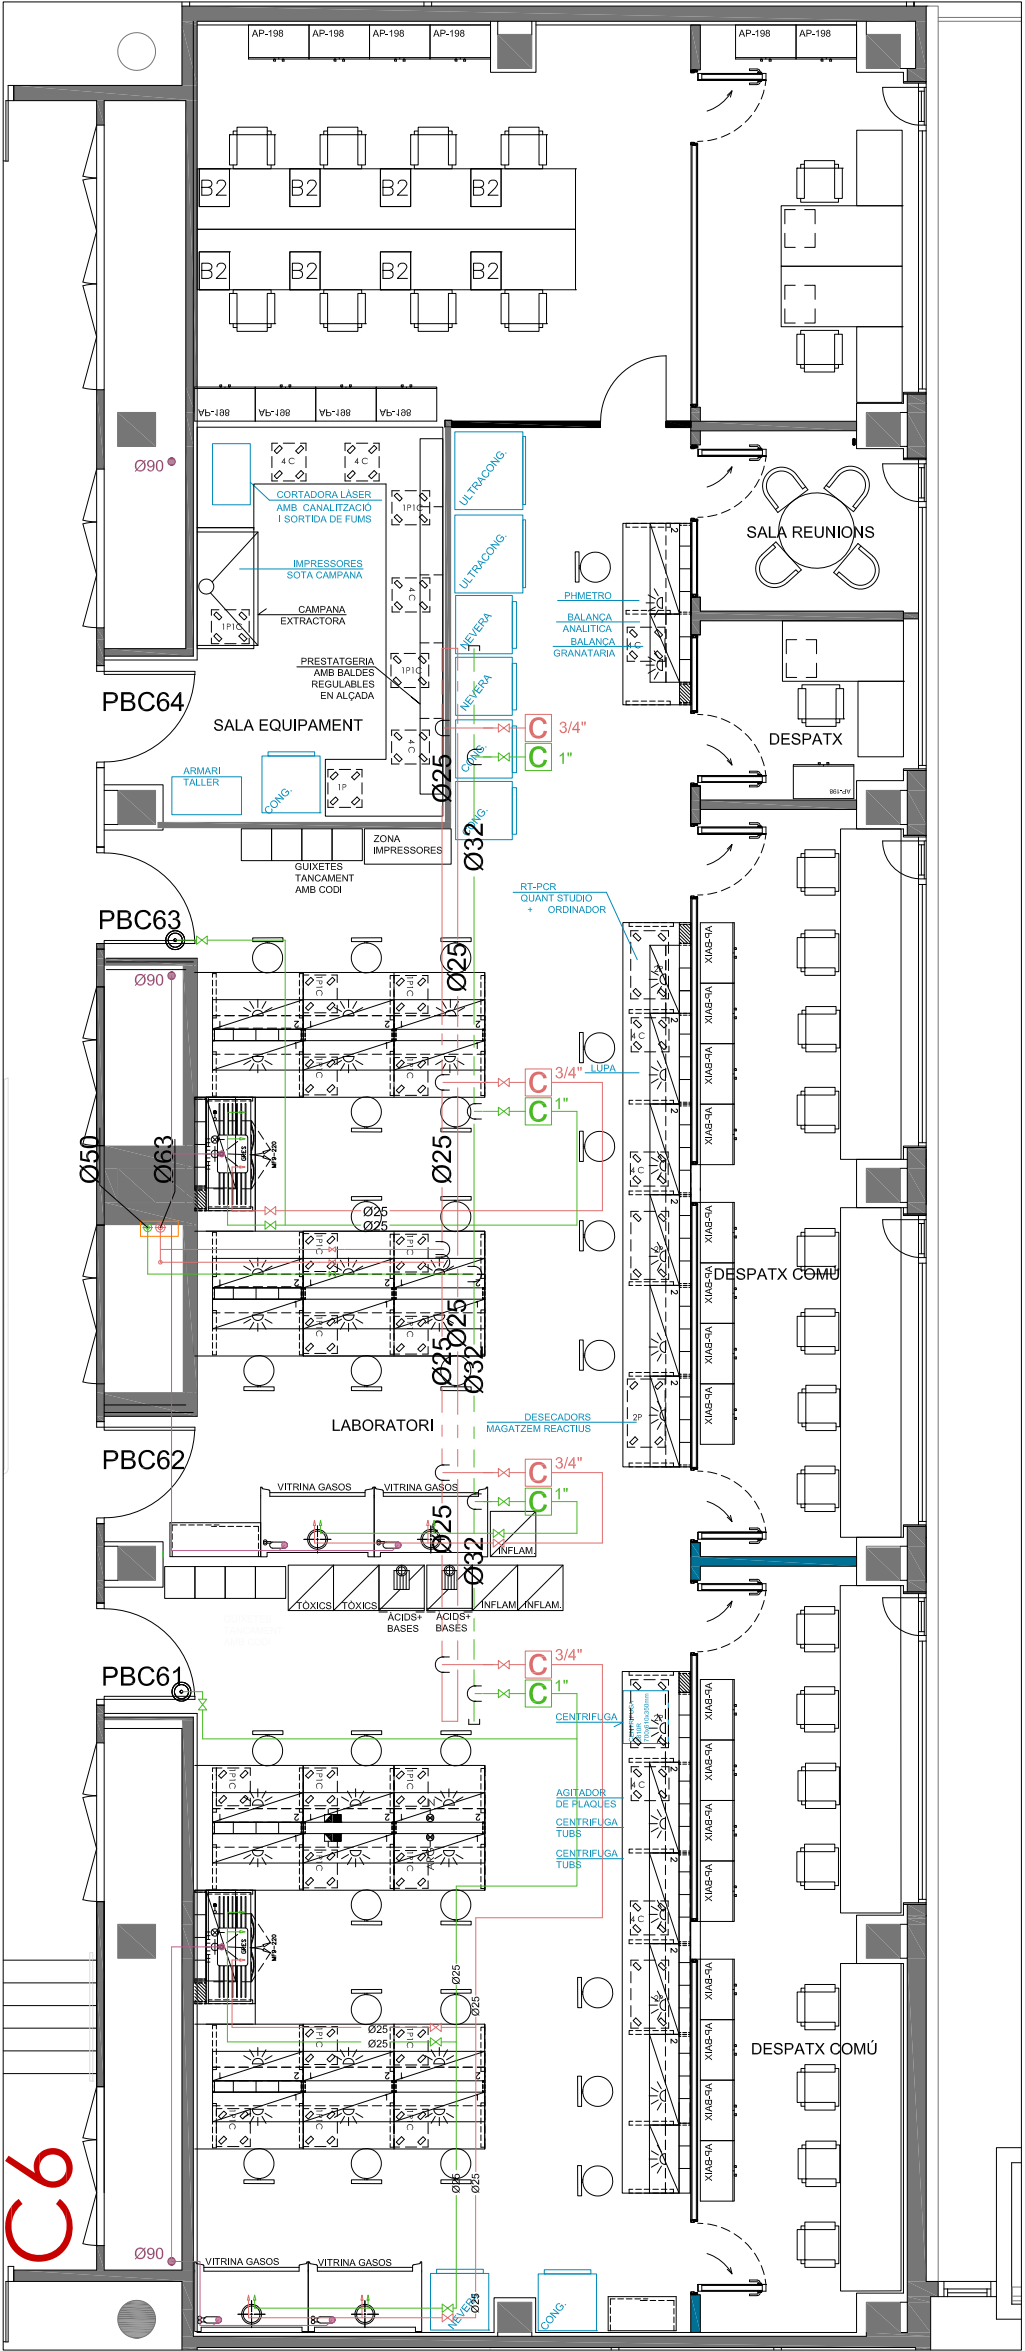


FONTANERIA PROPOSTA

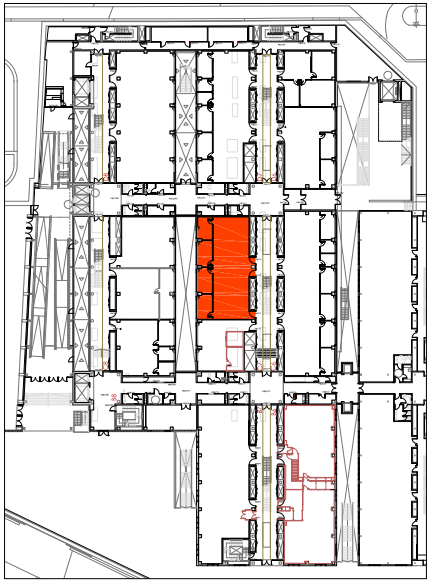


PLANTA BAIXA
EDIFICI CLÚSTER II

LLEGENDA FONTANERIA	
	CANONADA AIGUA DESCALCIFICADA
	CANONADA AIGUA DESMINERALITZADA
	DESGUÀS
	VÀLVULA DE TALL

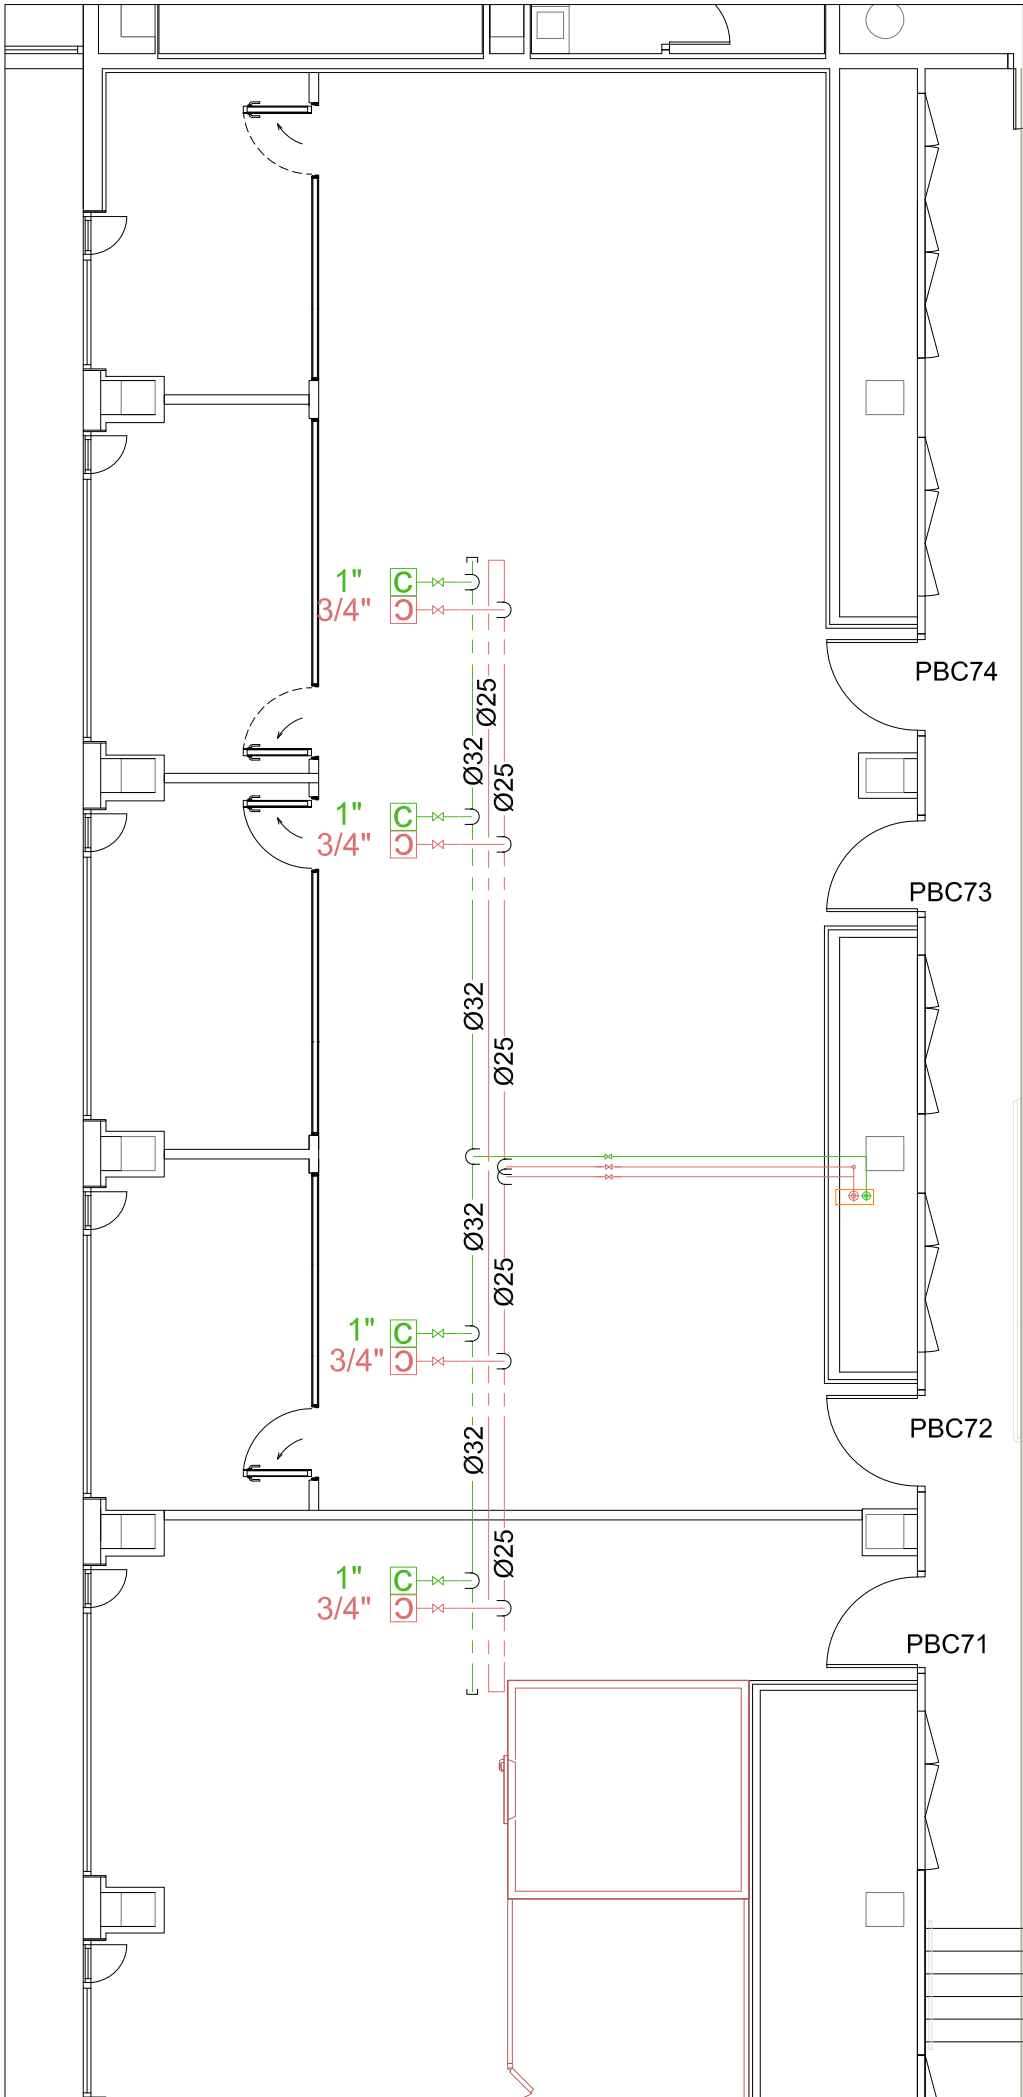


FONTANERIA EXISTENT

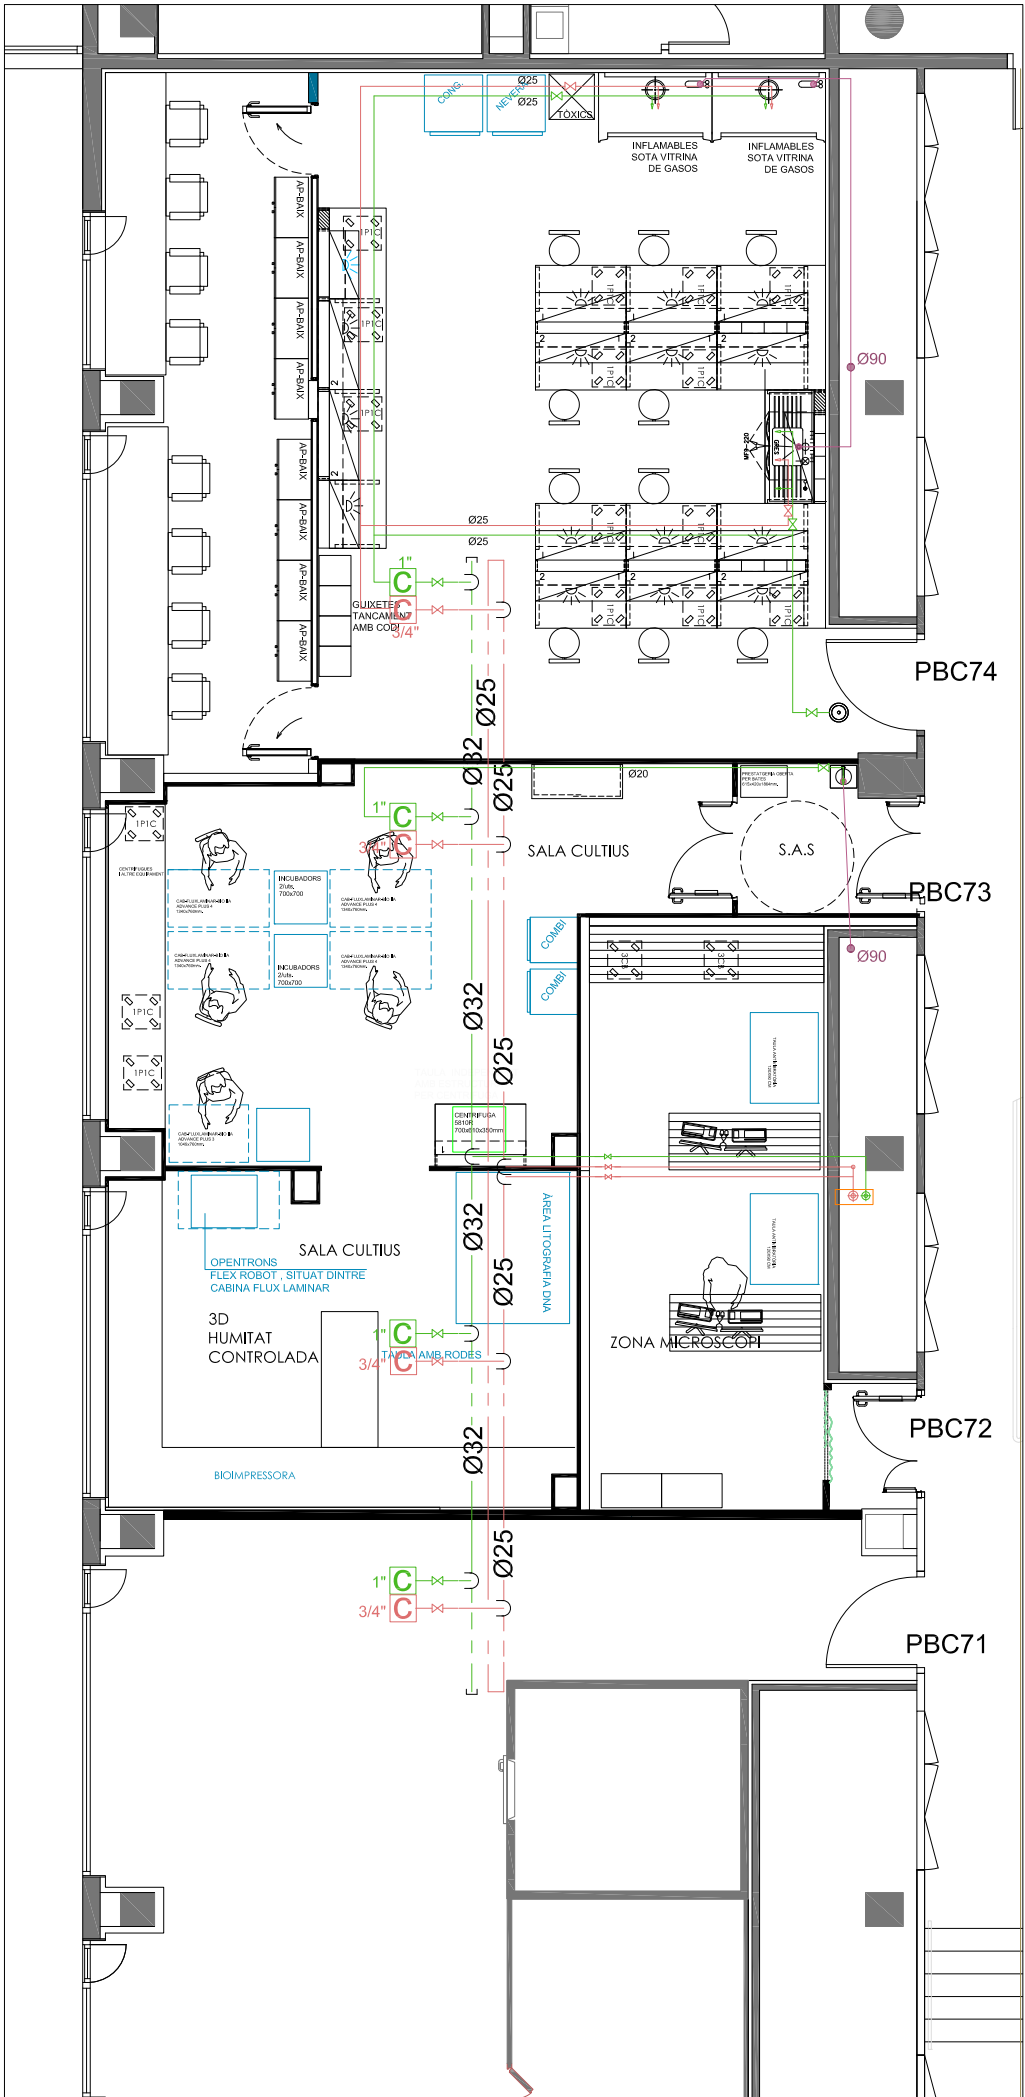


FONTANERIA PROPOSTA

NOTA: ABANS DE L'EXECUCIÓ DE LA INSTAL·LACIÓ ES REALITZARÀ UN REPLANTEIG D'AQUESTA EN TROBADA ENTRE L'INSTAL·LADOR I LA DIRECCIÓ FACULTATIVA

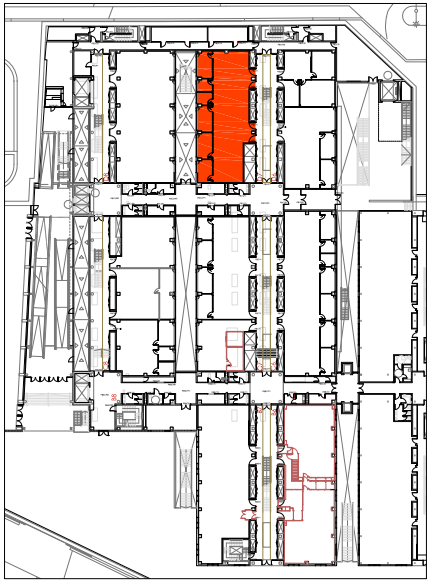


PLANTA BAIXA
EDIFICI CLÚSTER II

LLEGENDA FONTANERIA	
	CANONADA AIGUA DESCALCIFICADA
	CANONADA AIGUA DESMINERALITZADA
	DESGUÀS
	VÀLVULA DE TALL

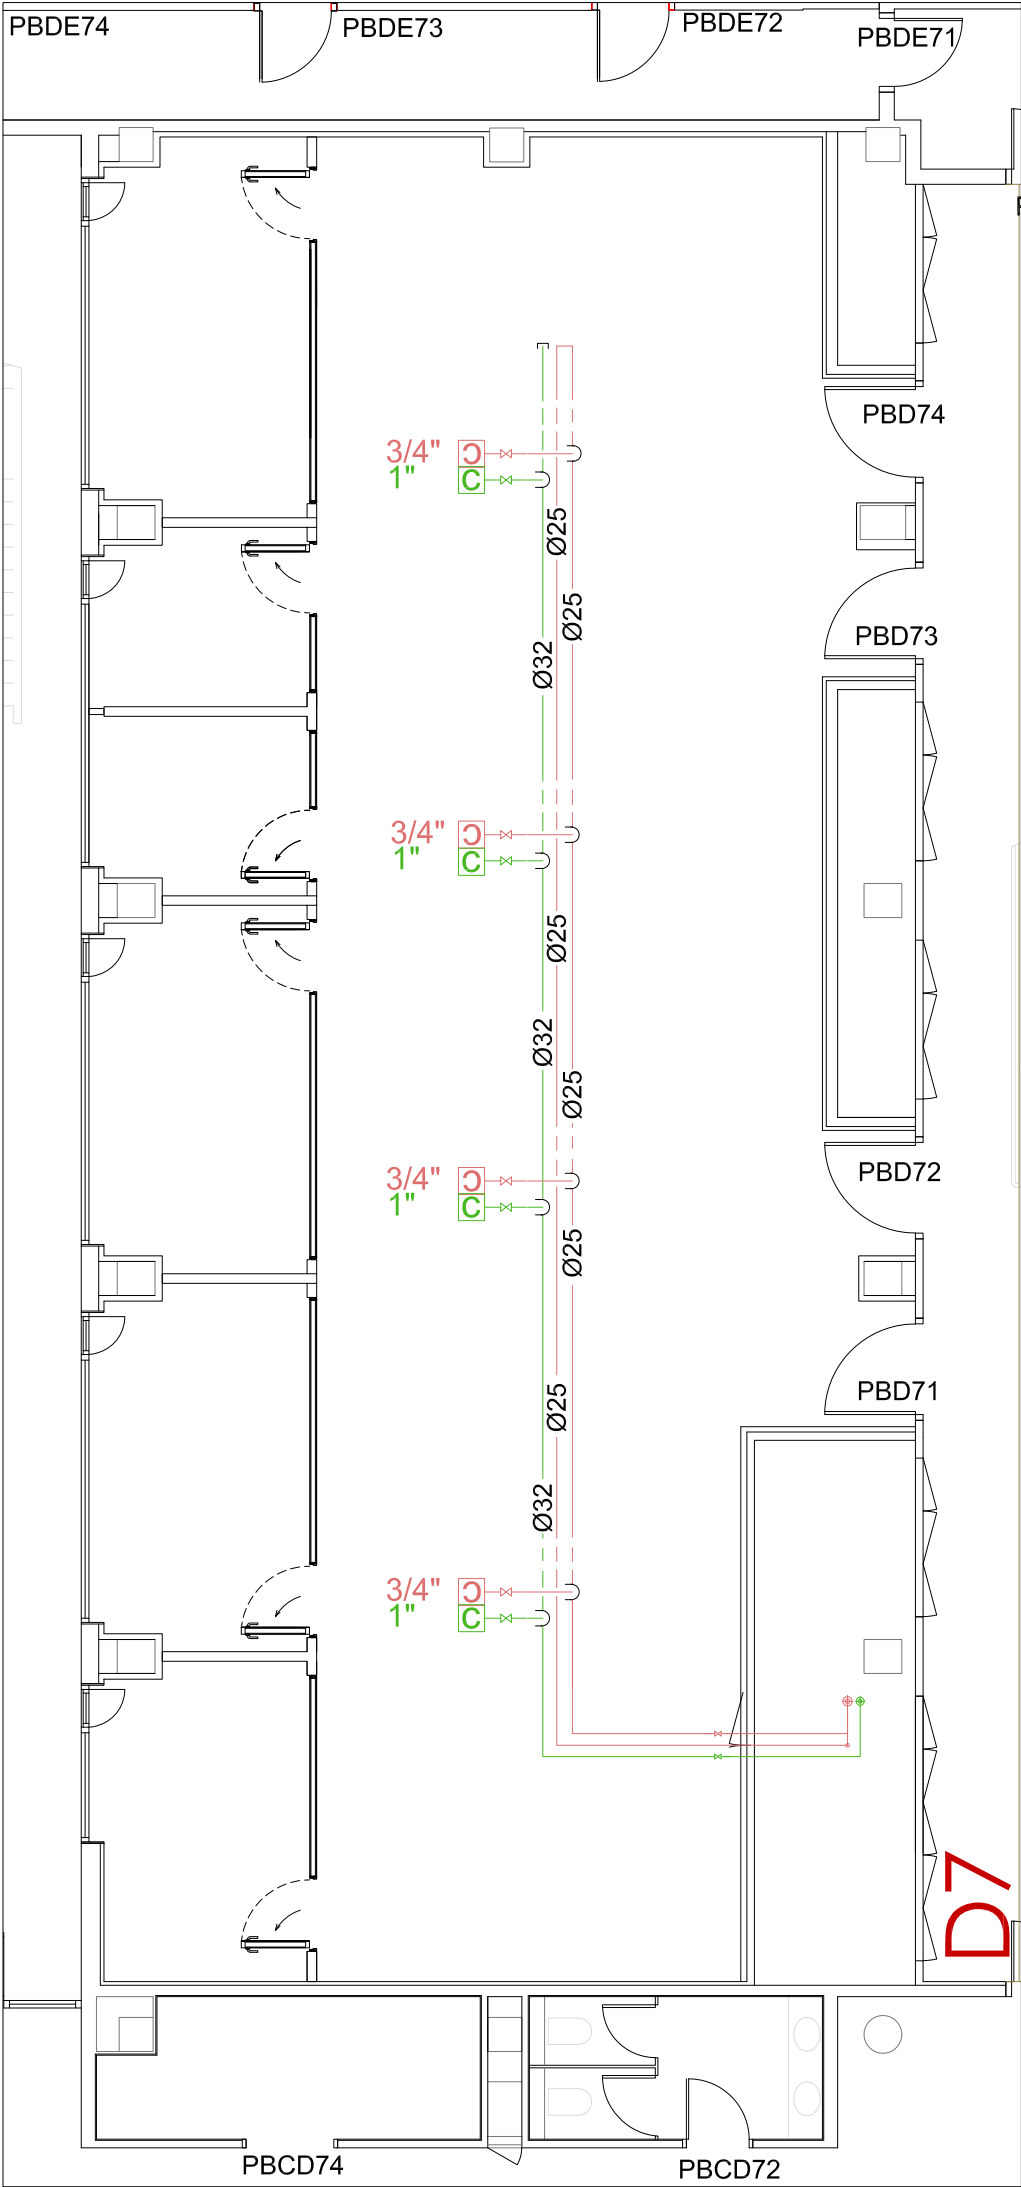


FONTANERIA EXISTENT

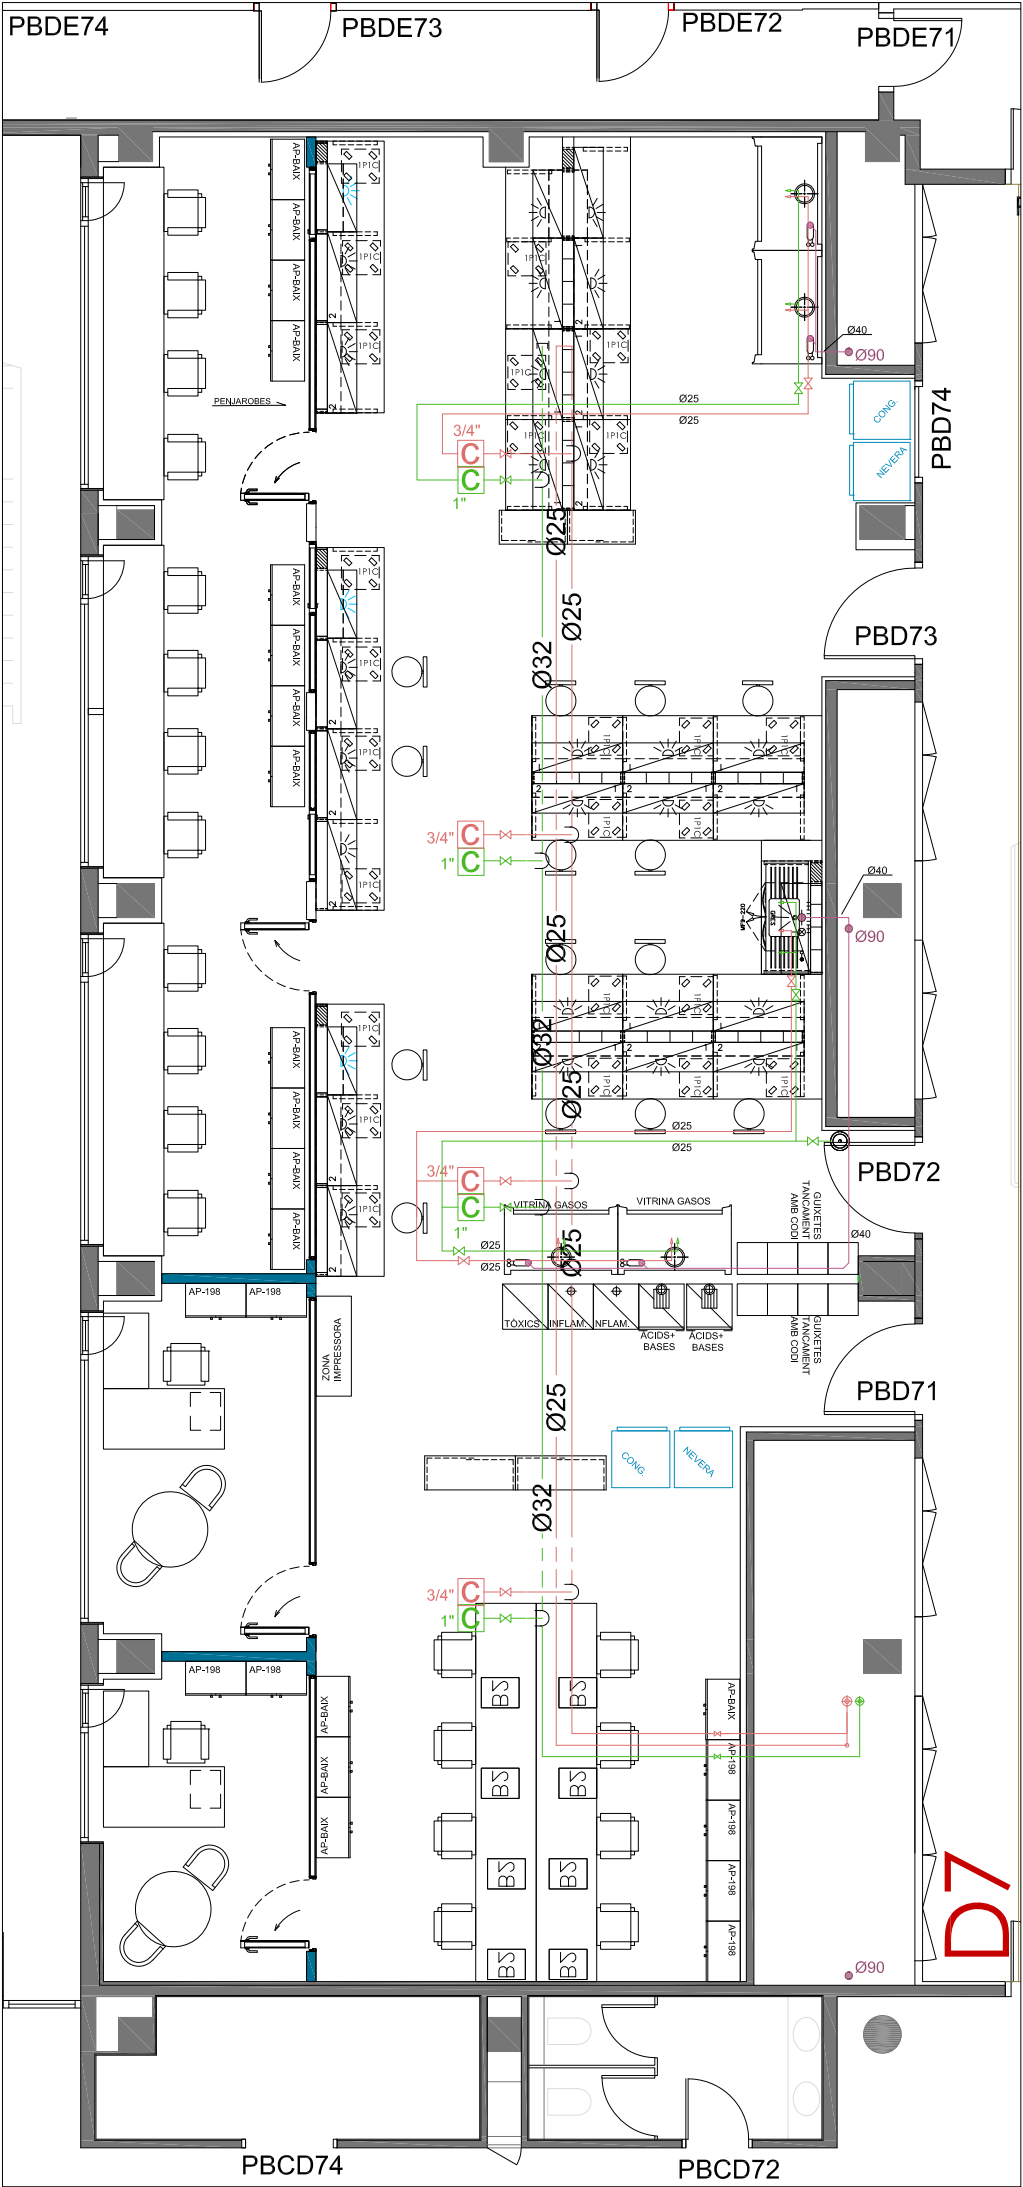


FONTANERIA PROPOSTA

NOTA: ABANS DE L'EXECUCIÓ DE LA INSTAL·LACIÓ ES REALITZARÀ UN REPLANTEIG D'AQUESTA EN TROBADA ENTRE L'INSTAL·LADOR I LA DIRECCIÓ FACULTATIVA

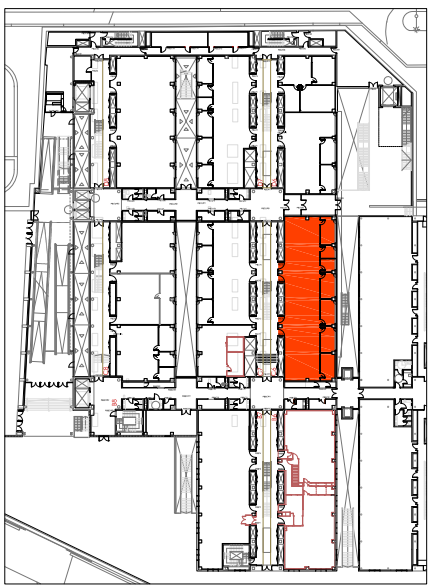


PLANTA BAIXA
EDIFICI CLÚSTER II

LLEGGENDA EXTRACCIONS	
	CONDUCTE EXTRACCIÓ ÀCIDS I BASES EXISTENT
	CONDUCTE EXTRACCIÓ ÀCIDS I BASES NOU
	CONDUCTE EXTRACCIÓ INFLAMABLES EXISTENT
	CONDUCTE EXTRACCIÓ INFLAMABLES NOU
	CONDUCTE EXTRACCIÓ INFLAMABLES NOU
	CONDUCTE EXTRACCIÓ GASOS VITRINA NOU
	CONDUCTE EXTRACCIÓ CAMPANA I LASER
	CONDUCTE EXTRACCIÓ INFLAMABLES NOU

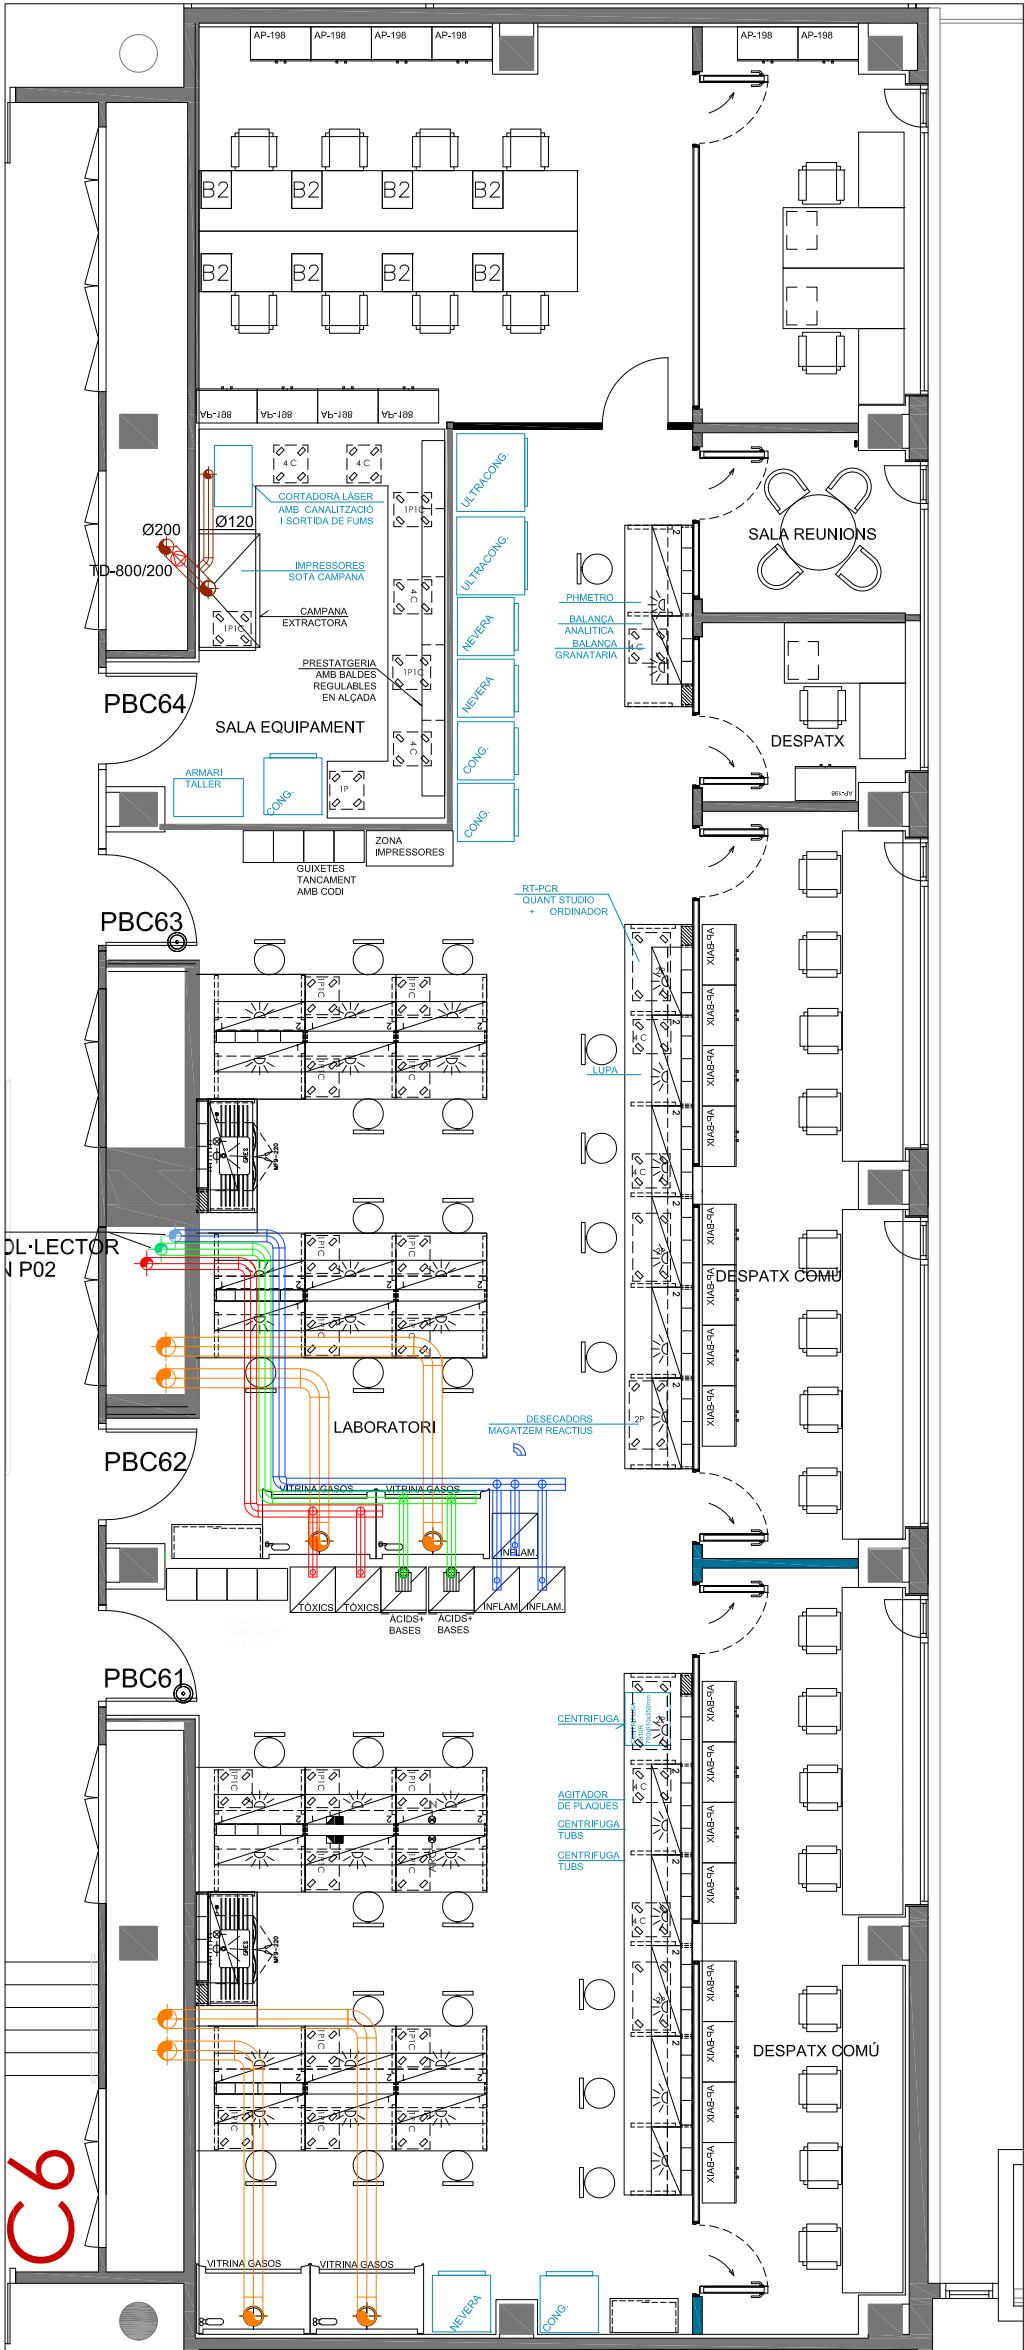


EXTRACCIONS PROPOSTA

DOCUMENTACIÓ TÈCNICA-PLÀNOLS: SANT JOAN DE DÉU PLANTA BAIXA EDIFICI CLÚSTER II	SITUACIÓ: PLANTA BAIXA EDIFICI CLÚSTER II C/ BALDIRI REIXAC, 4-8	CONCESSIONARI: PARC CIENTÍFIC DE BARCELONA	ARQUITECTA: ANNA MEZQUITA I MAS COL·LEGIADA NÚM: 30259-7	CONTINGUT: EXTRACCIONS MÓDUL C6	 DGA. 6.7.1	ESCALA: 1:100 0 1 m	DATA: JUNY 2026	
--	--	---	--	---------------------------------------	-------------------	------------------------	--------------------	--

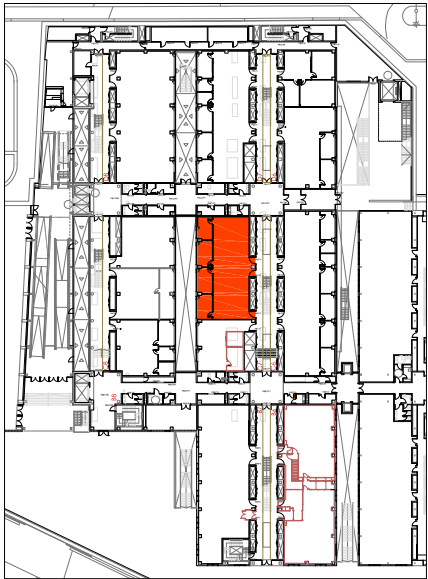


PLANTA BAIXA
EDIFICI CLÚSTER II

LLEENDA EXTRACCIONS	
	CONDUCTE EXTRACCIÓ ÀCIDS I BASES EXISTENT
	CONDUCTE EXTRACCIÓ ÀCIDS I BASES NOU
	CONDUCTE EXTRACCIÓ INFLAMABLES EXISTENT
	CONDUCTE EXTRACCIÓ INFLAMABLES NOU
	CONDUCTE EXTRACCIÓ INFLAMABLES NOU
	CONDUCTE EXTRACCIÓ GASOS VITRINA NOU
	CONDUCTE EXTRACCIÓ CAMPANA I LÀSER
	CONDUCTE EXTRACCIÓ INFLAMABLES NOU

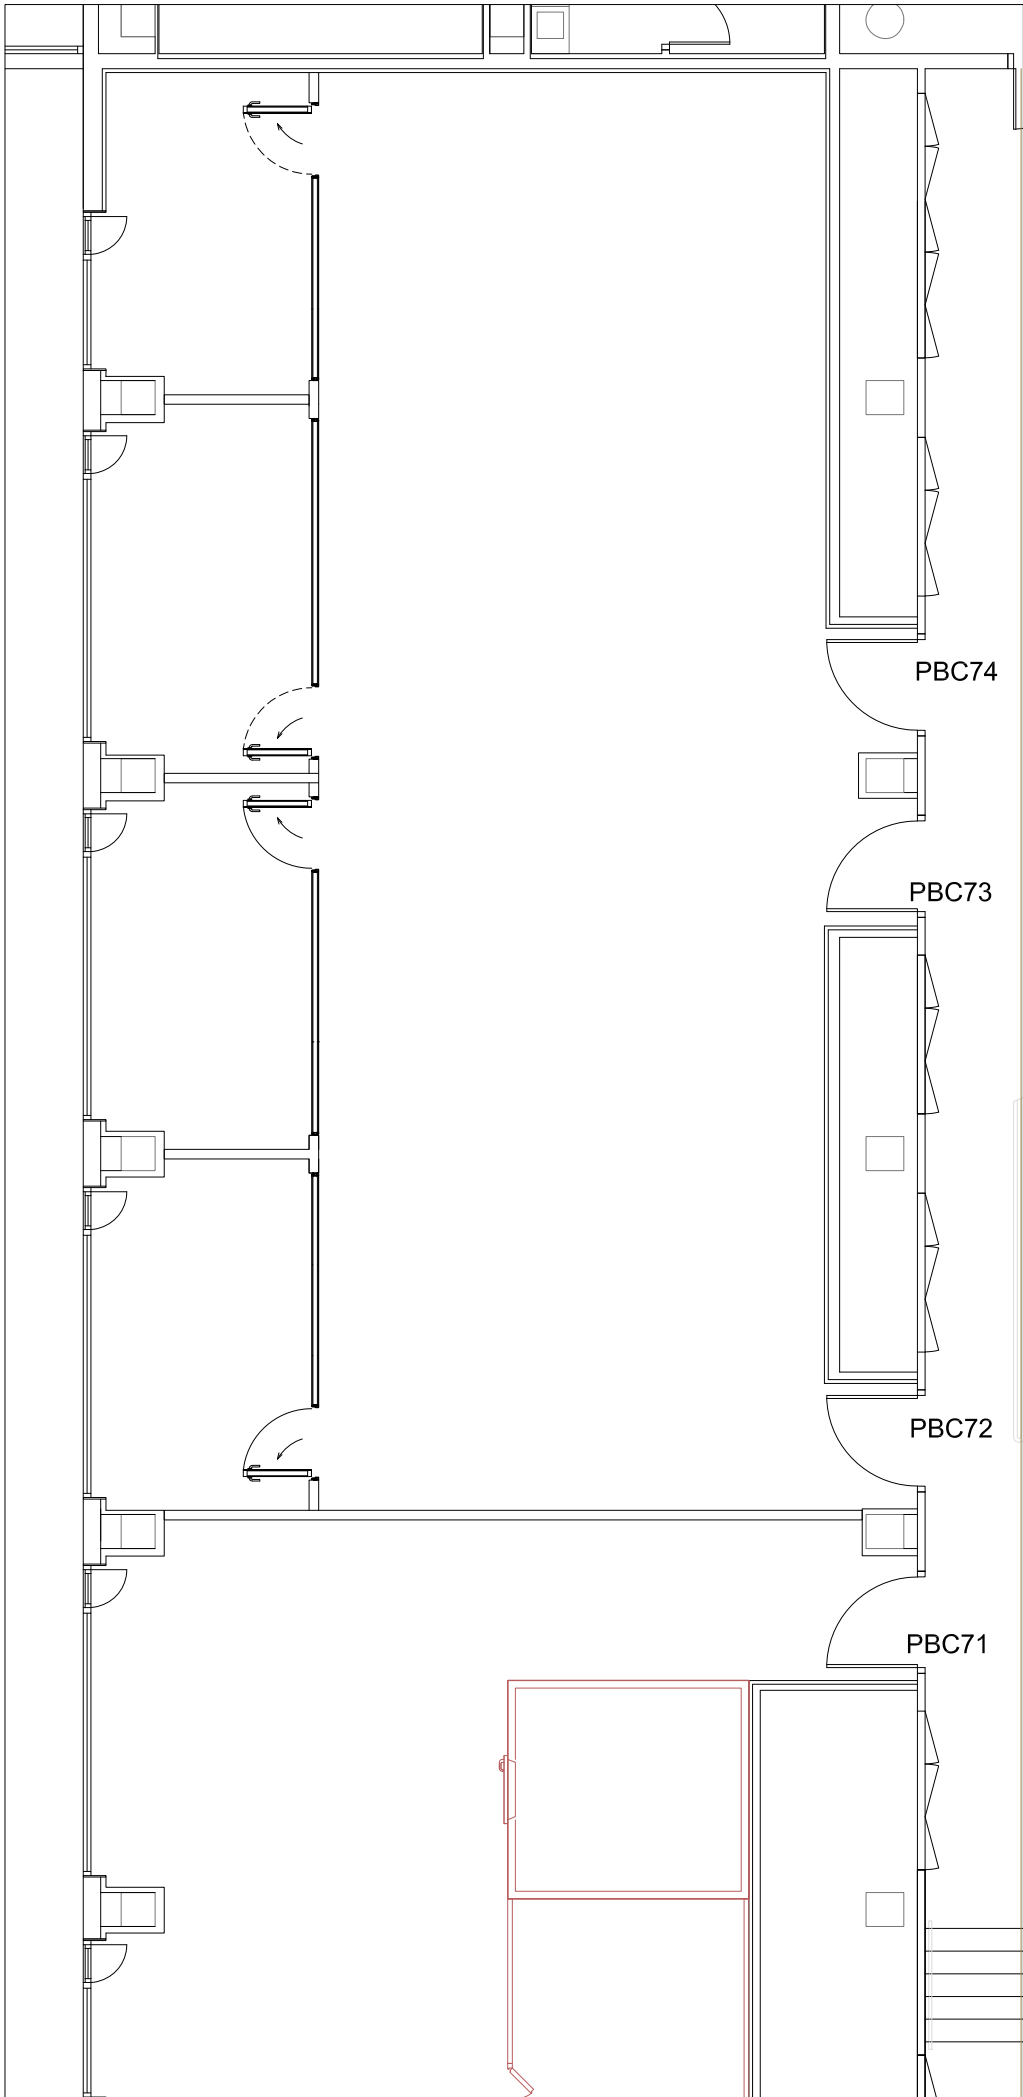


EXTRACCIONS EXISTENT

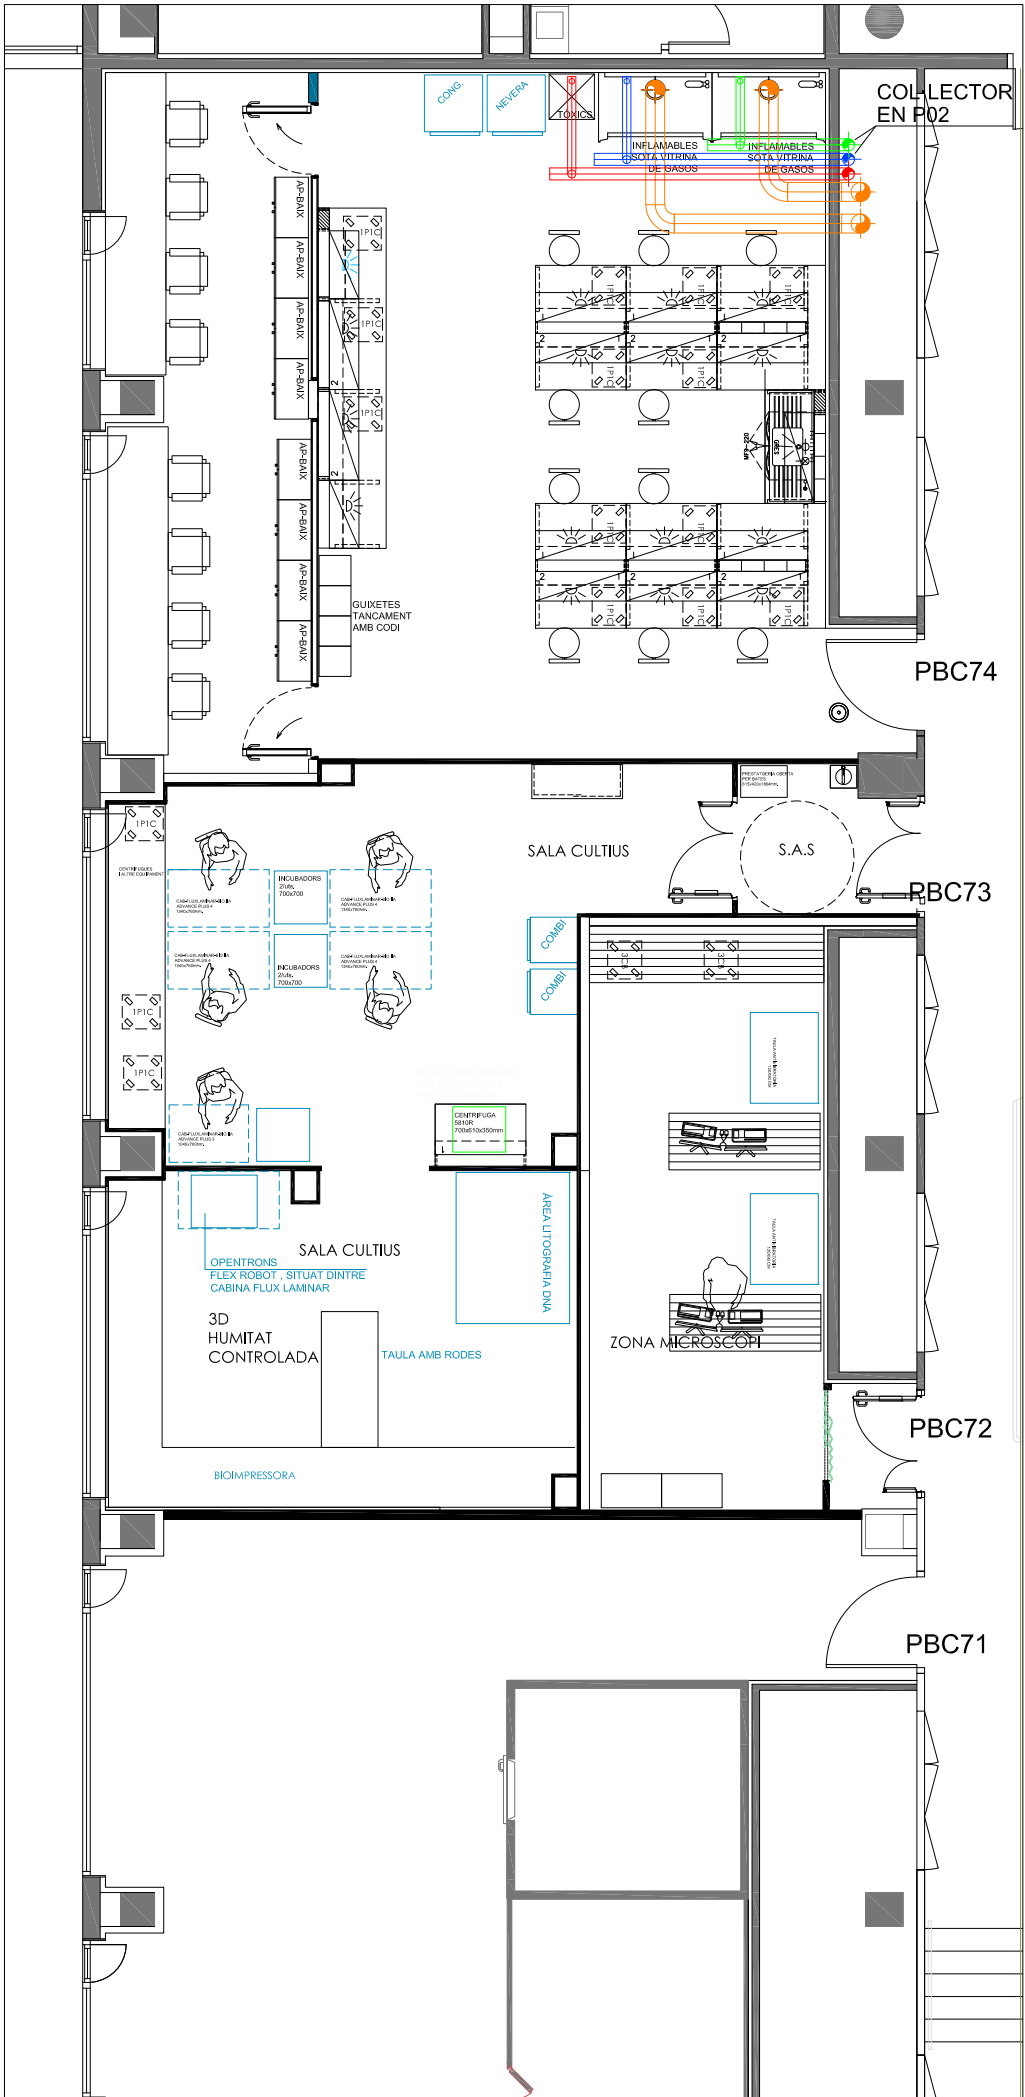


EXTRACCIONS PROPOSTA

NOTA: ABANS DE L'EXECUCIÓ DE LA INSTAL·LACIÓ ES REALITZARÀ UN REPLANTEIG D'AQUESTA EN TROBADA ENTRE L'INSTAL·LADOR I LA DIRECCIÓ FACULTATIVA

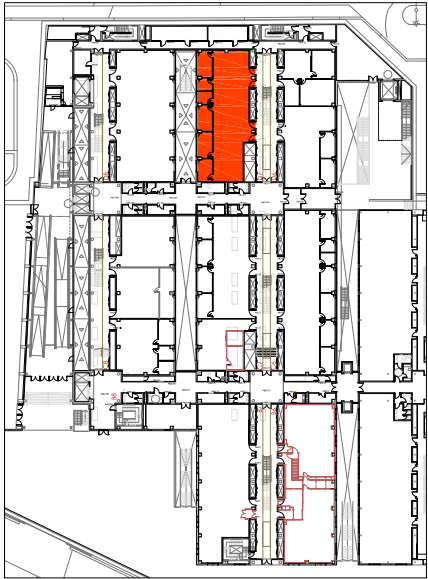


PLANTA BAIXA
EDIFICI CLÚSTER II

LLEENDA EXTRACCIONS	
	CONDUCTE EXTRACCIÓ ÀCIDS I BASES EXISTENT
	CONDUCTE EXTRACCIÓ ÀCIDS I BASES NOU
	CONDUCTE EXTRACCIÓ INFLAMABLES EXISTENT
	CONDUCTE EXTRACCIÓ INFLAMABLES NOU
	CONDUCTE EXTRACCIÓ INFLAMABLES NOU
	CONDUCTE EXTRACCIÓ GASOS VITRINA NOU
	CONDUCTE EXTRACCIÓ CAMPANA I LÀSER
	CONDUCTE EXTRACCIÓ INFLAMABLES NOU

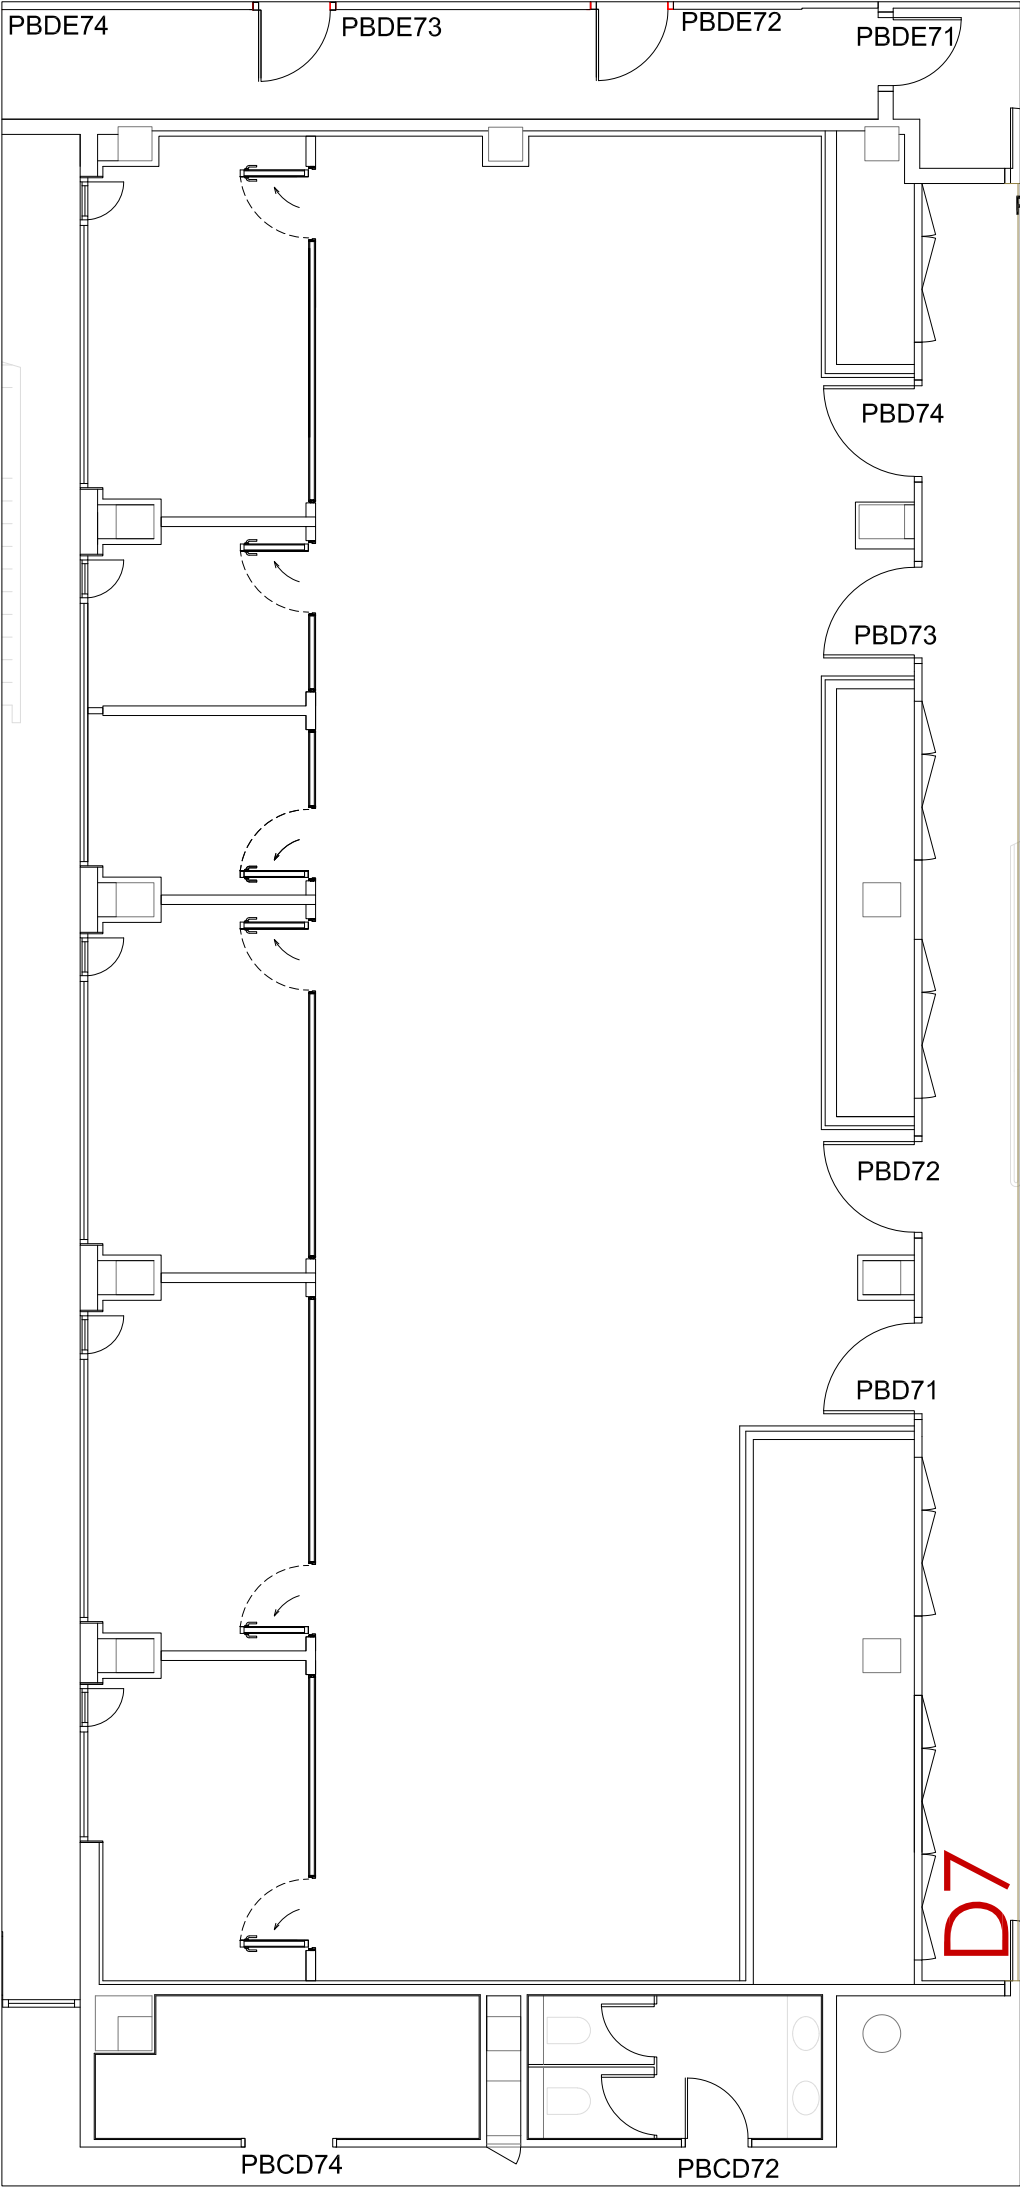


EXTRACCIONS EXISTENT

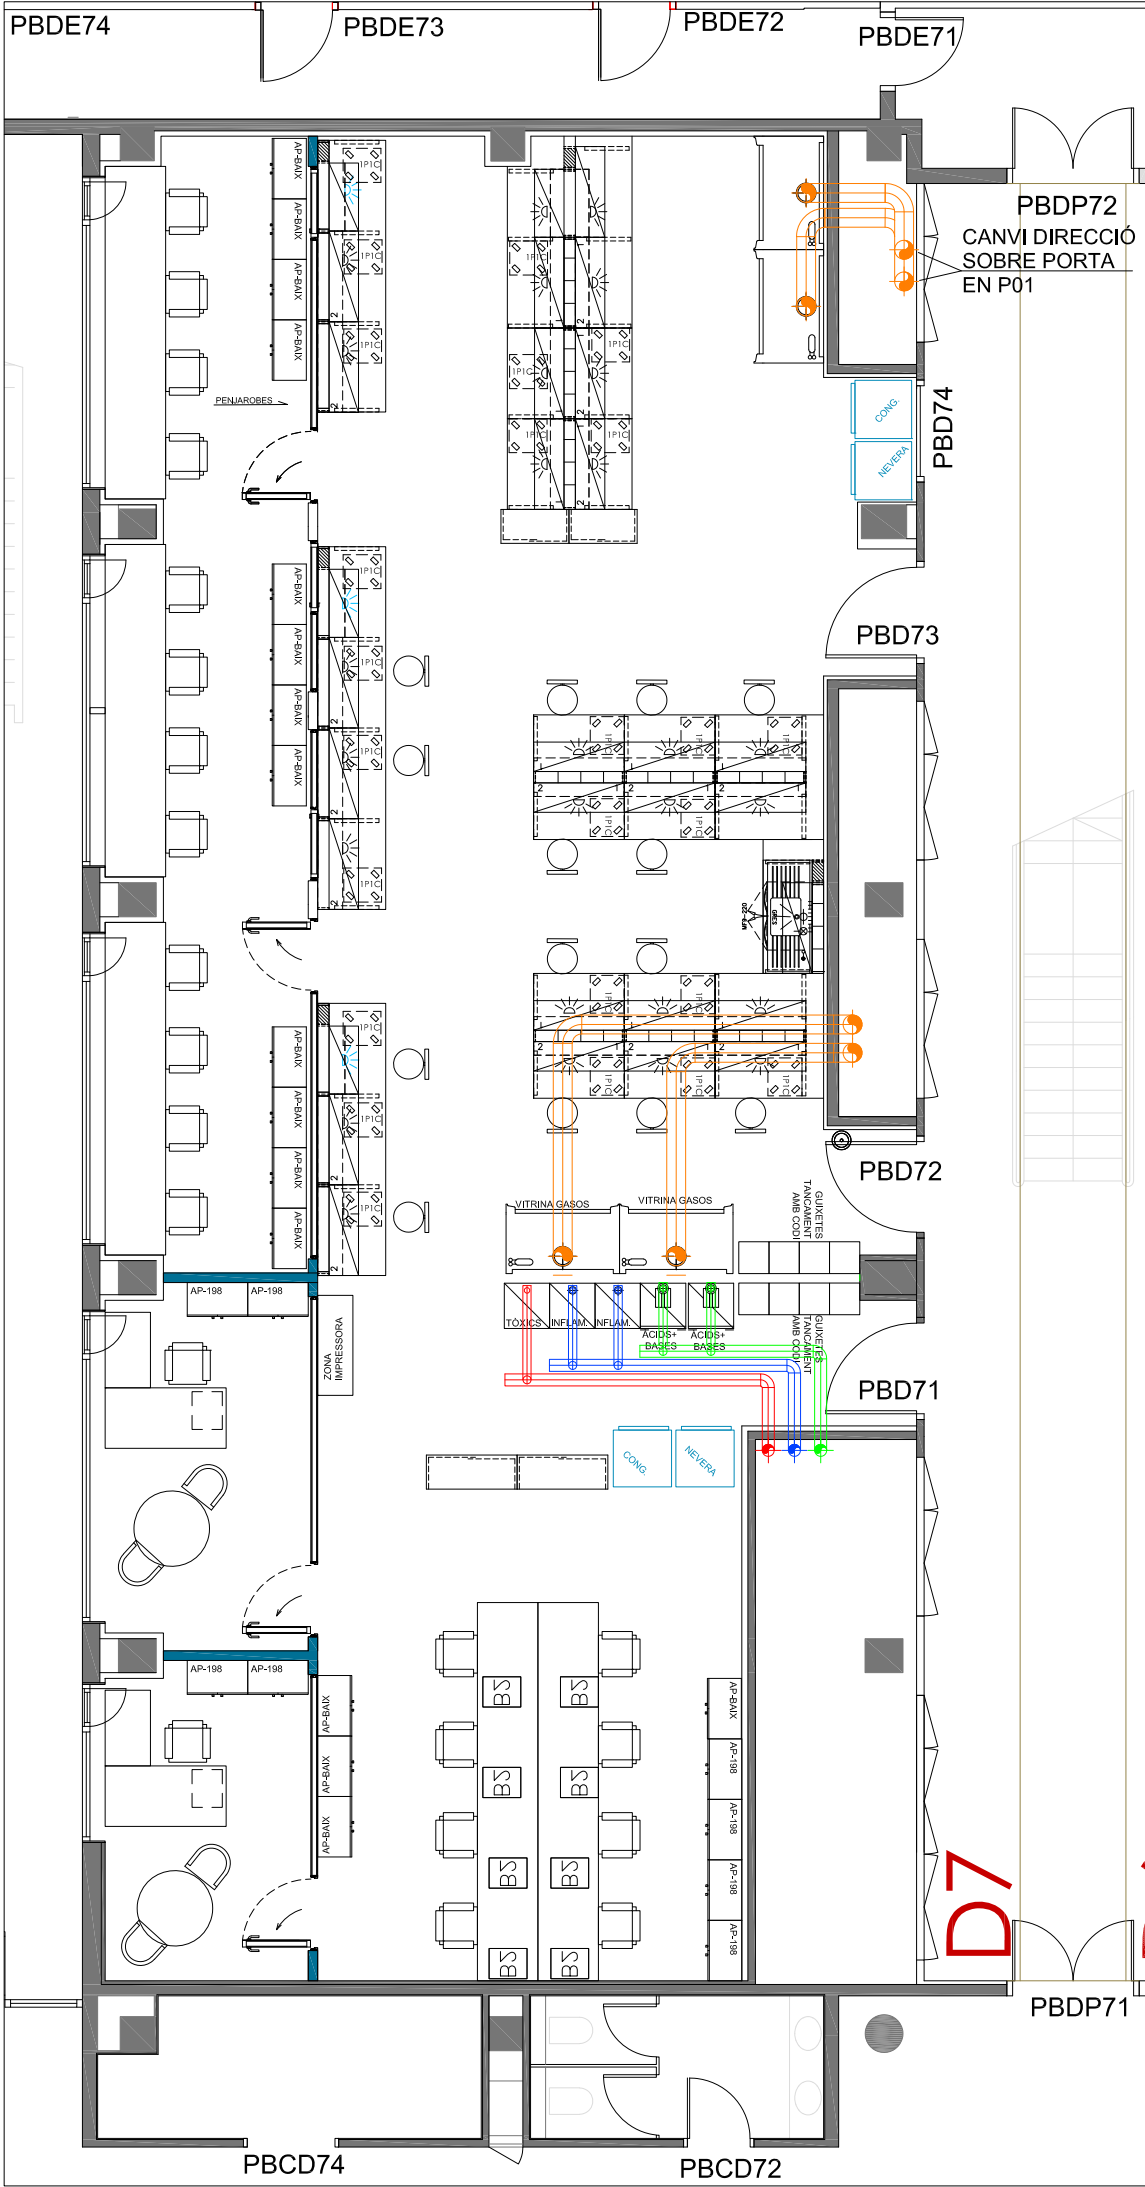


EXTRACCIONS PROPOSTA

NOTA: ABANS DE L'EXECUCIÓ DE LA INSTAL·LACIÓ ES REALITZARÀ UN REPLANTEIG D'AQUESTA EN TROBADA ENTRE L'INSTAL·LADOR I LA DIRECCIÓ FACULTATIVA

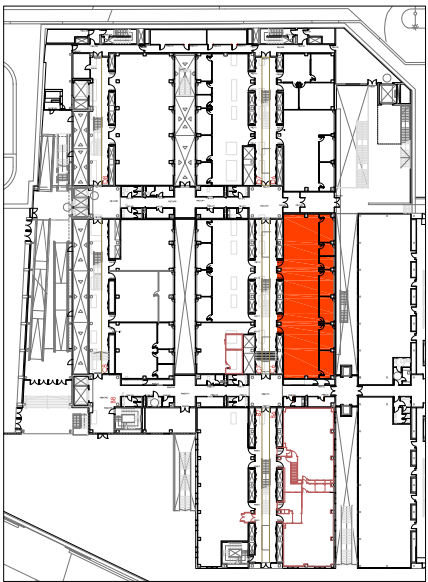


PLANTA BAIXA
EDIFICI CLÚSTER II


LLEENDA CONTRA INCENDIS	
	DETECTOR ÒPTIC EXISTENT
	DETECTOR ÒPTIC NOU INTERIOR SALA BLANCA
	RUIXADOR EXISTENT
	RUIXADOR NOU

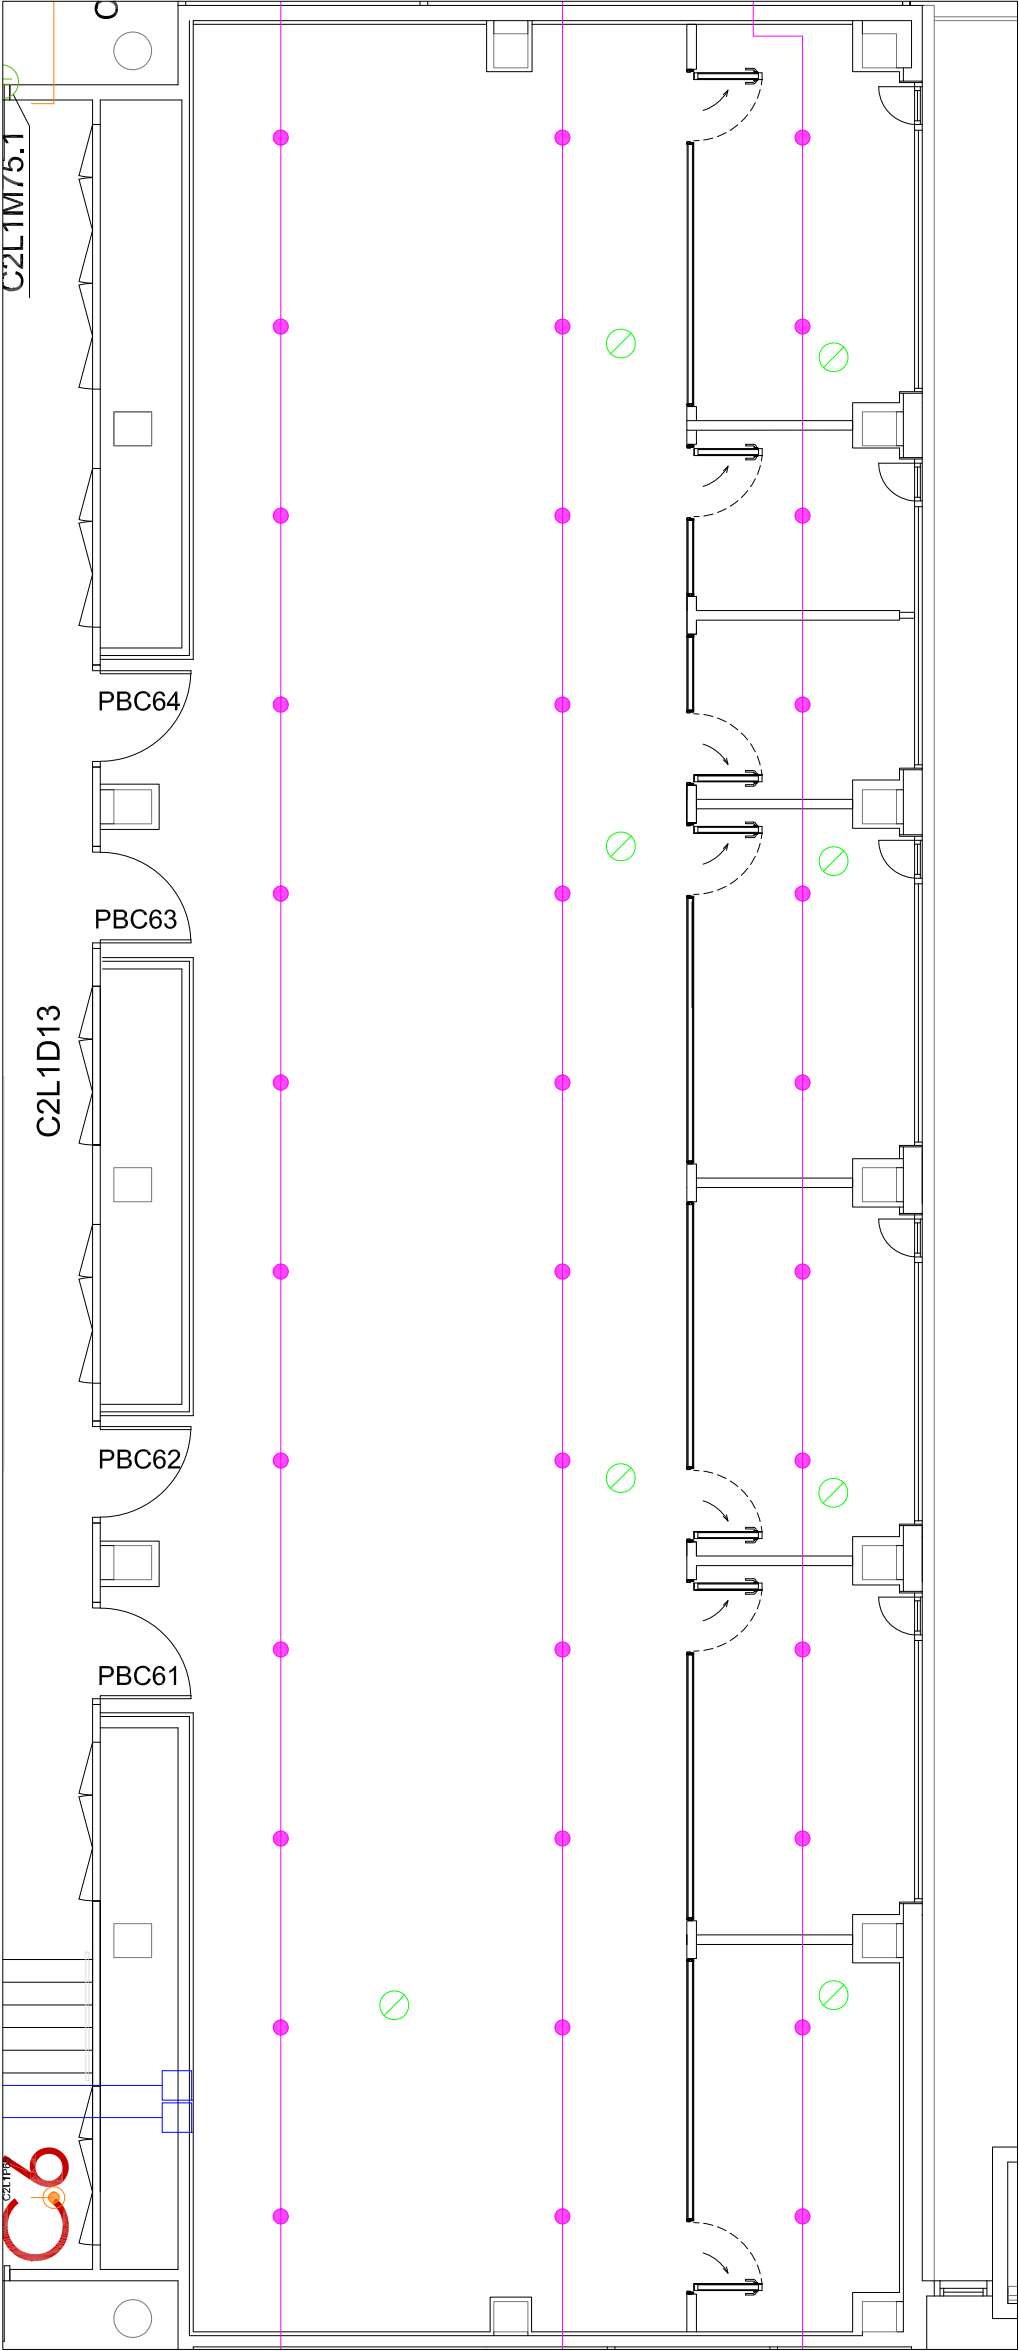



PCI EXISTENT

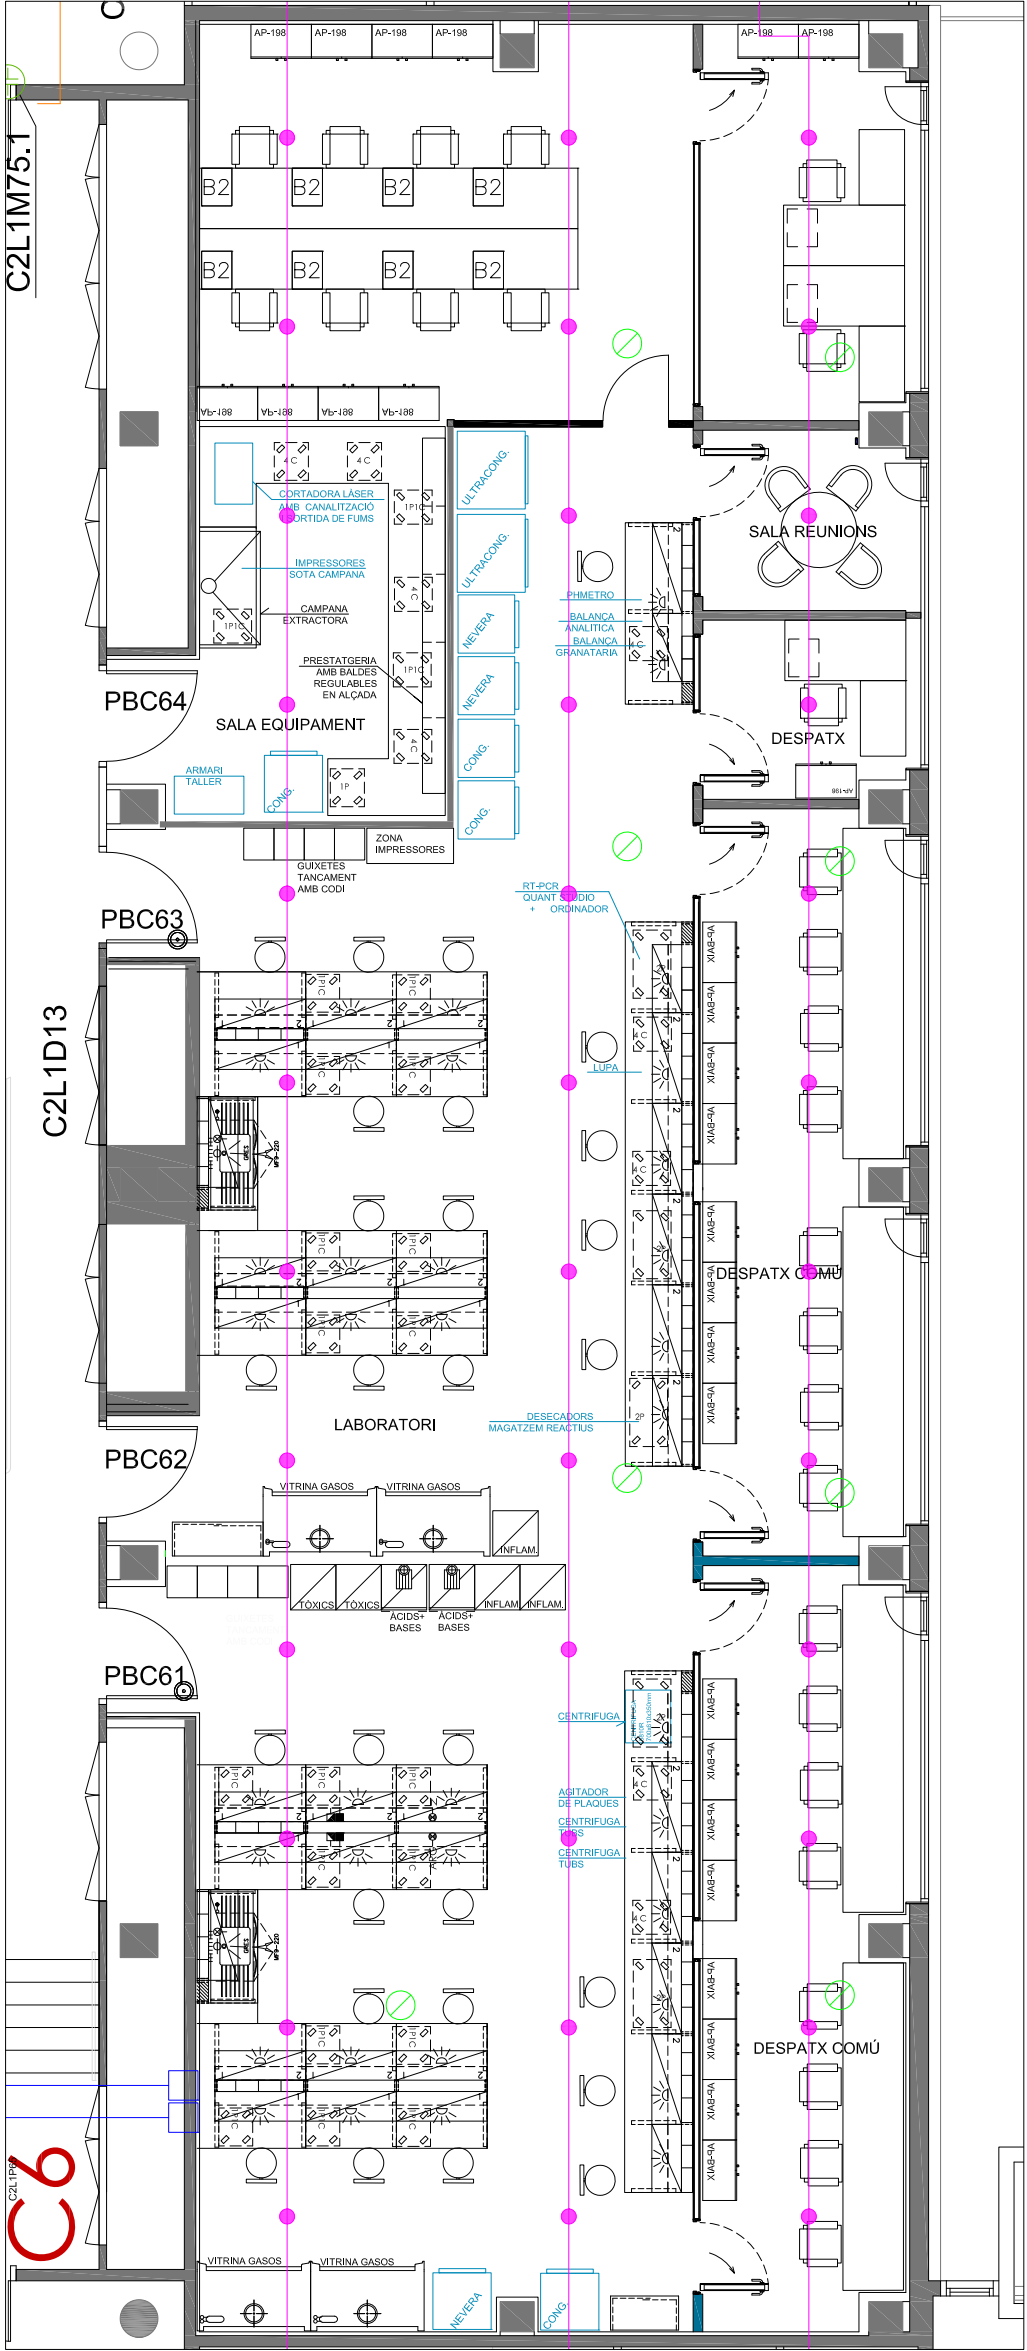


PCI PROPOSTA

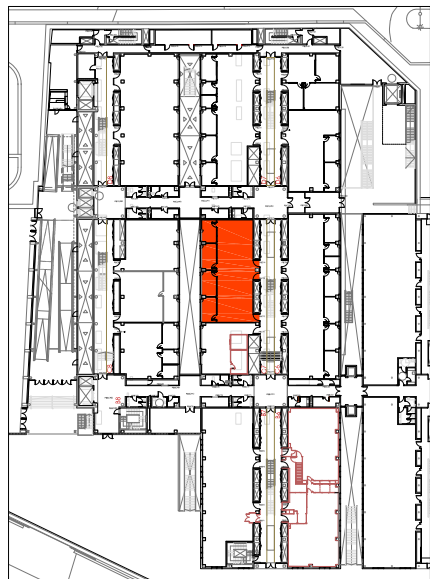

LLEGENDA CONTRA INCENDIS	
	DETECTOR ÒPTIC EXISTENT
	DETECTOR ÒPTIC NOU INTERIOR SALA BLANCA
	RUIXADOR EXISTENT
	RUIXADOR NOU

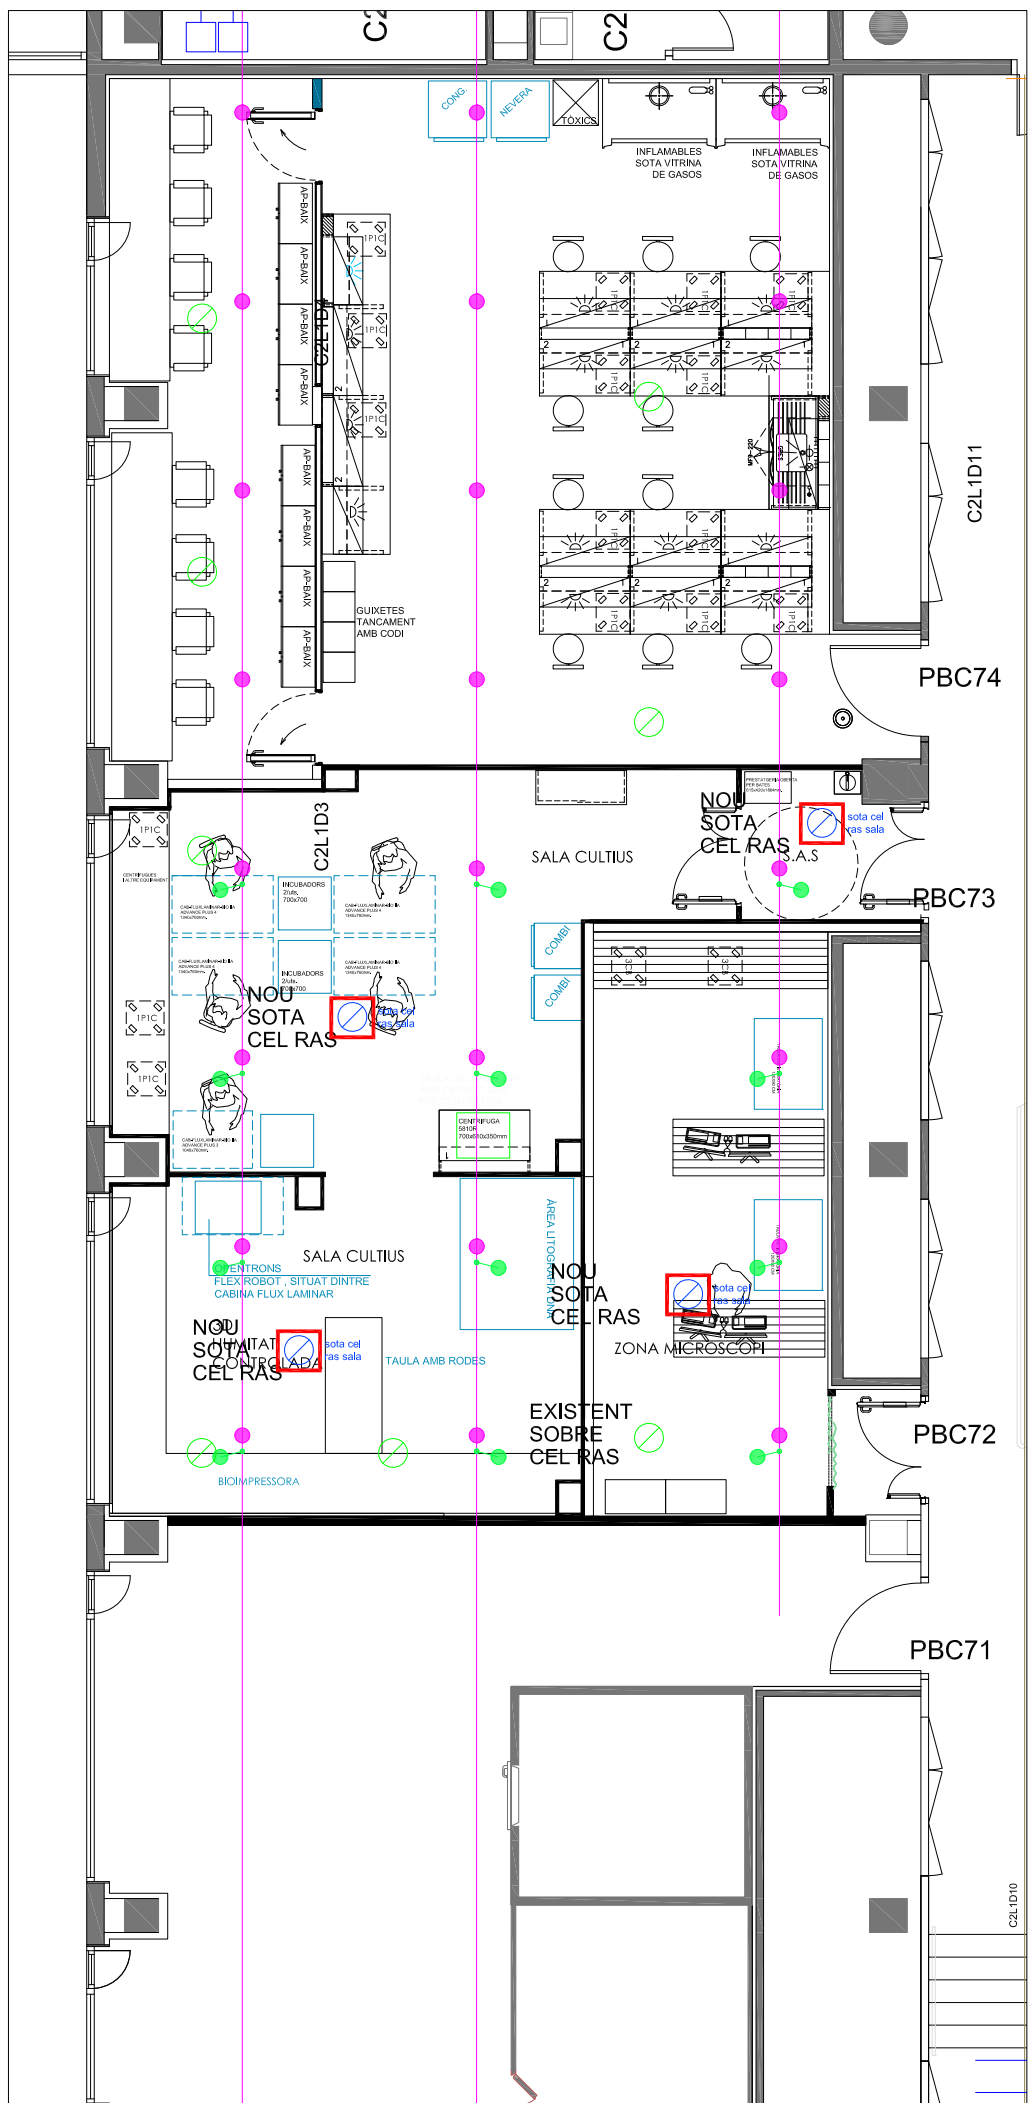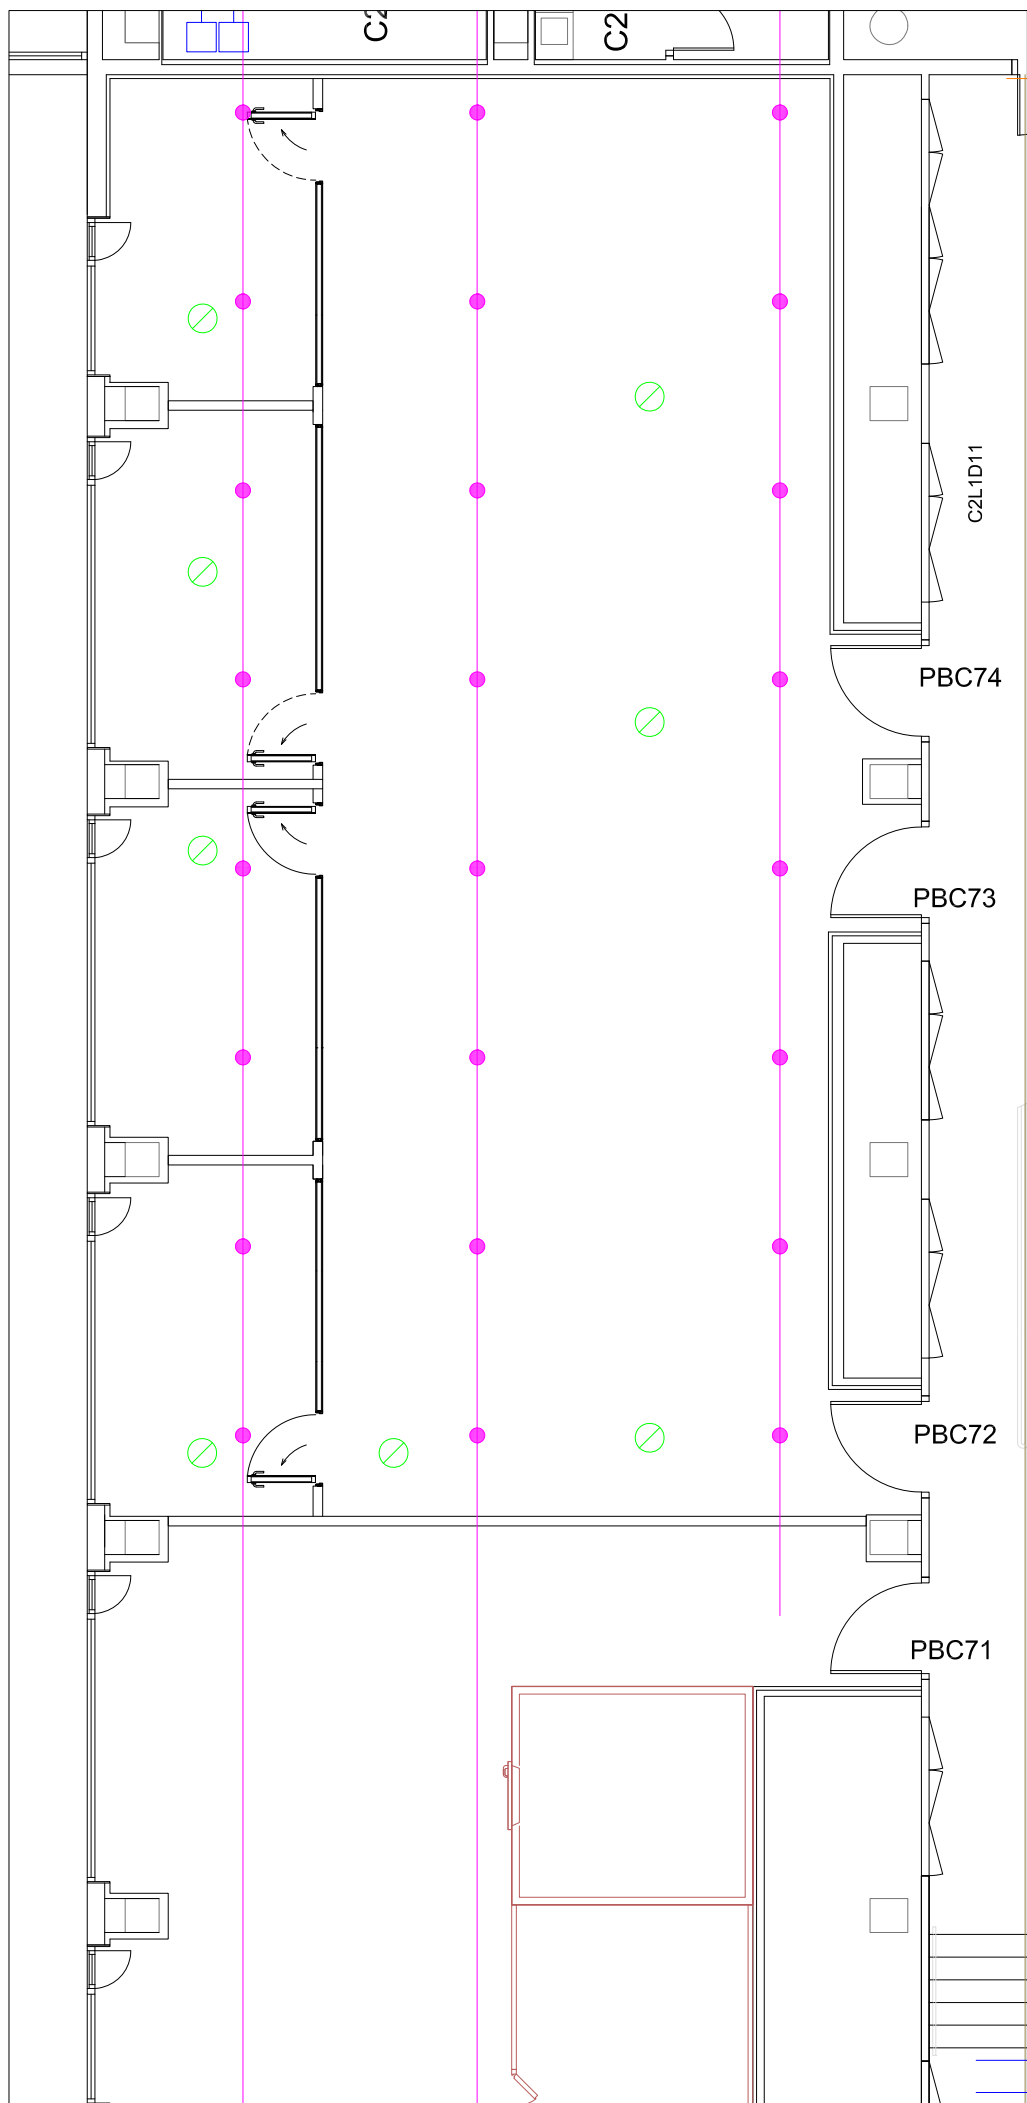


NOTA: ABANS DE L'EXECUCIÓ DE LA INSTAL·LACIÓ ES REALITZARÀ UN REPLANTEIG D'AQUESTA EN TROBADA ENTRE L'INSTAL·LADOR I LA DIRECCIÓ FACULTATIVA.

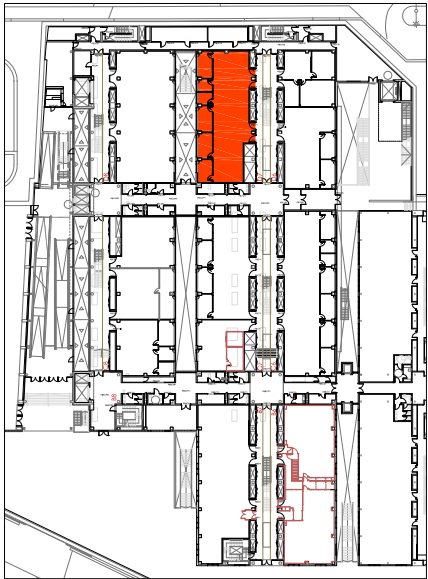


PLANTA BAIXA
EDIFICI CLÚSTER II

LLEGENDA CONTRA INCENDIS	
	DETECTOR ÒPTIC EXISTENT
	DETECTOR ÒPTIC NOU INTERIOR SALA BLANCA
	RUIXADOR EXISTENT
	RUIXADOR NOU

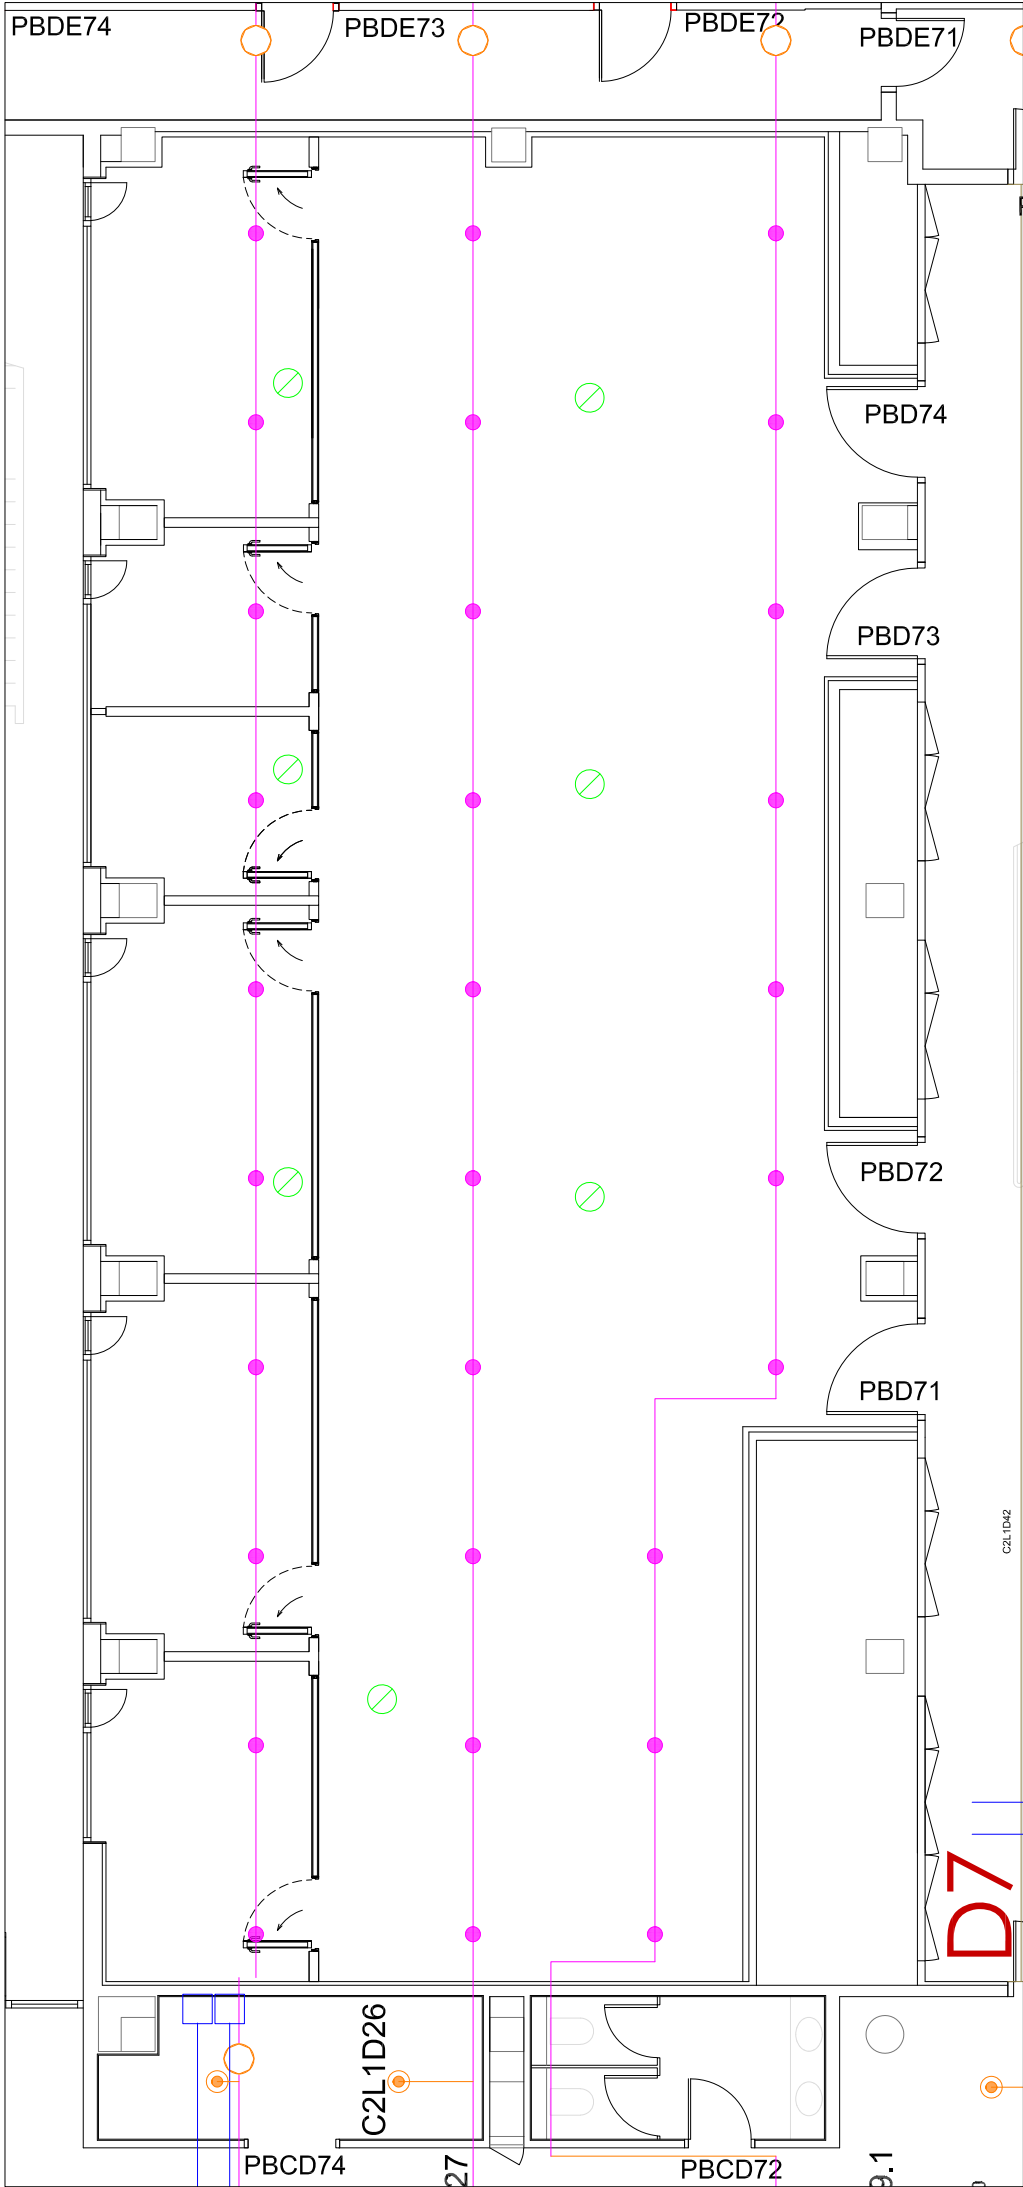


PCI EXISTENT

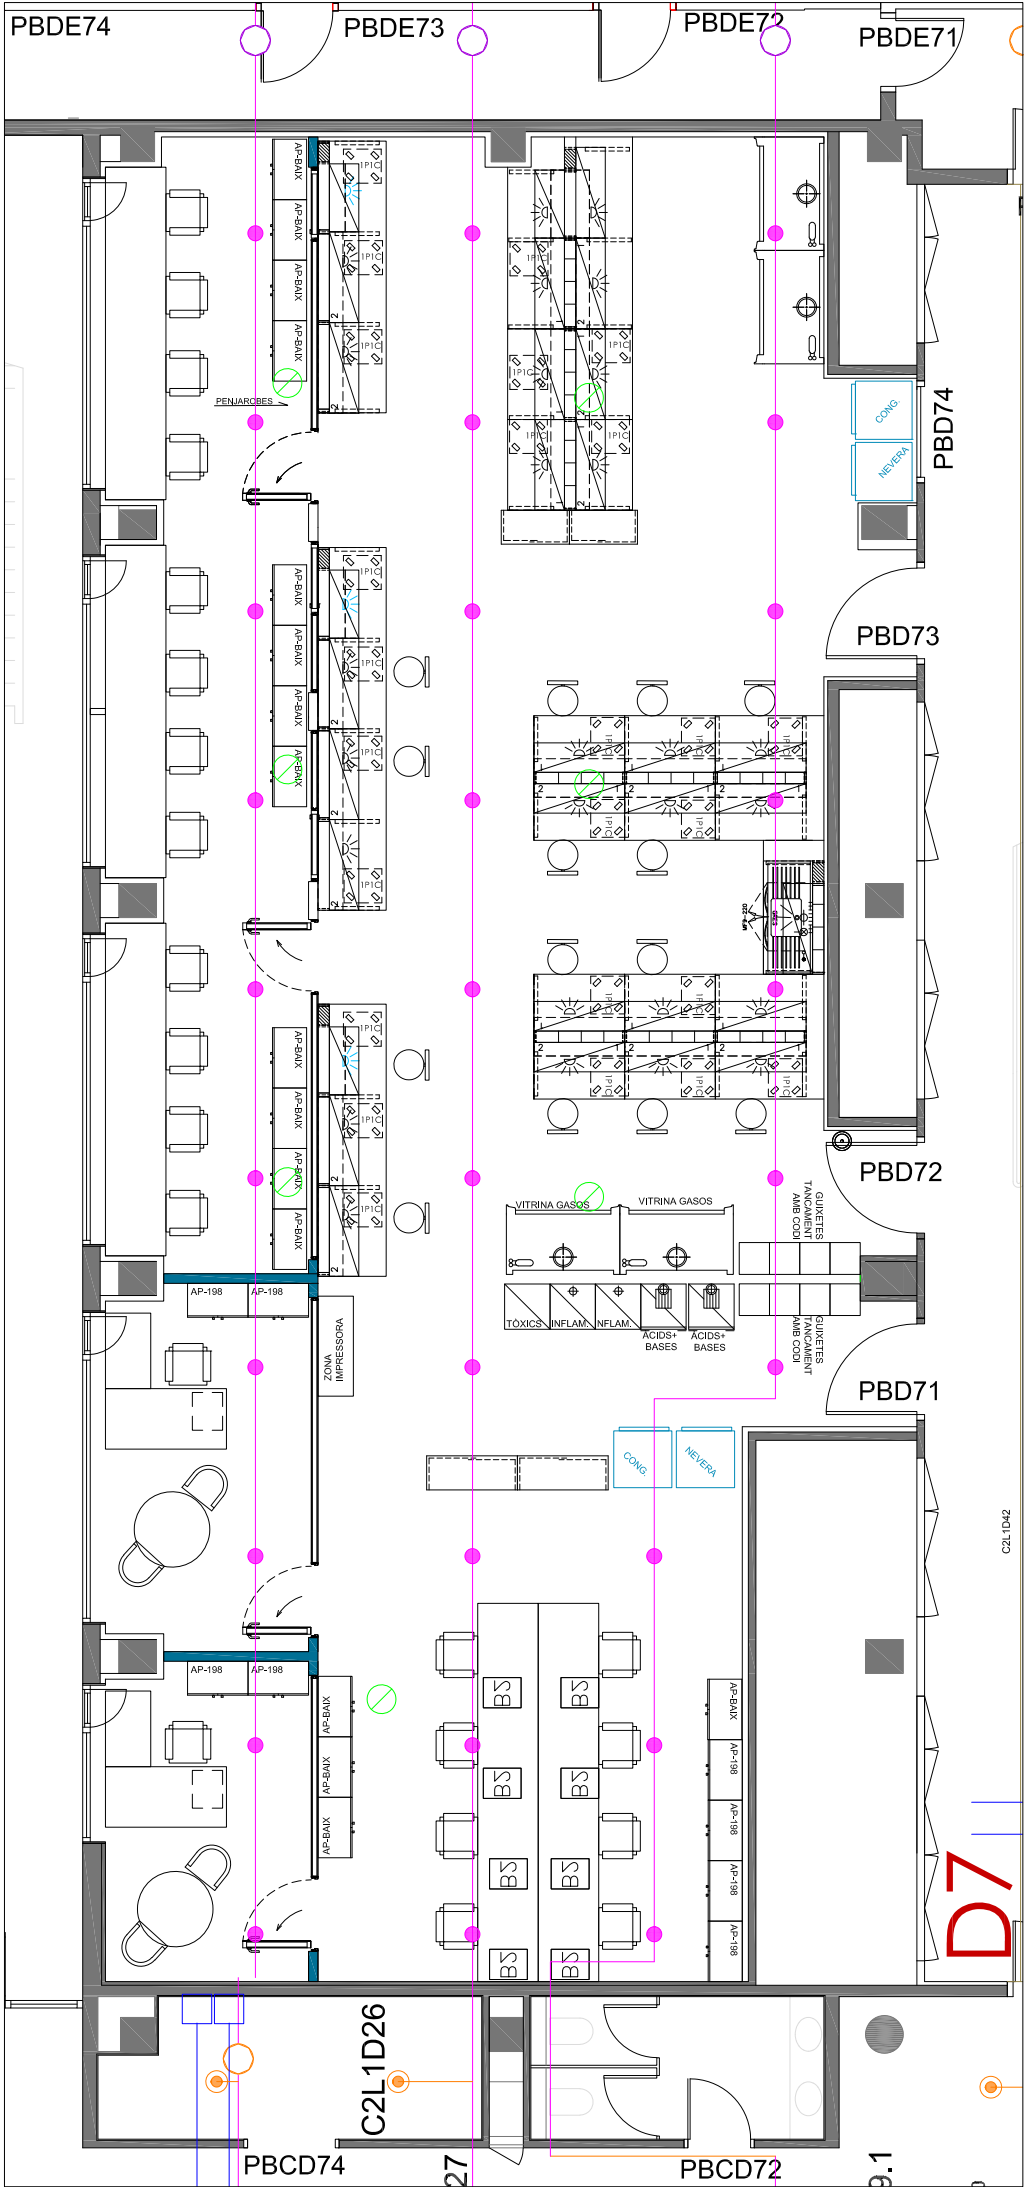


PCI PROPOSTA

NOTA: ABANS DE L'EXECUCIÓ DE LA INSTAL·LACIÓ ES REALITZARÀ UN REPLANTEIG D'AQUESTA EN TROBADA ENTRE L'INSTAL·LADOR I LA DIRECCIÓ FACULTATIVA

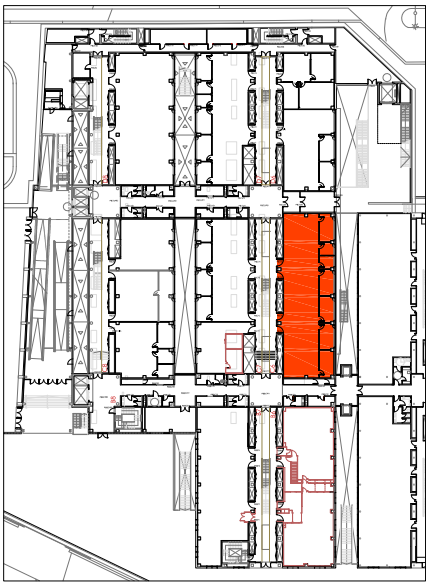

PLANTA BAIXA
EDIFICI CLÚSTER II

LLEGENDA CONTROL	
	CONNECTOR DE SENSOR M12
	QUADRE CONTROL
	CANAL PORTA-MECANISMES 130x53 NOVA
	SAFATA PORTACABLES

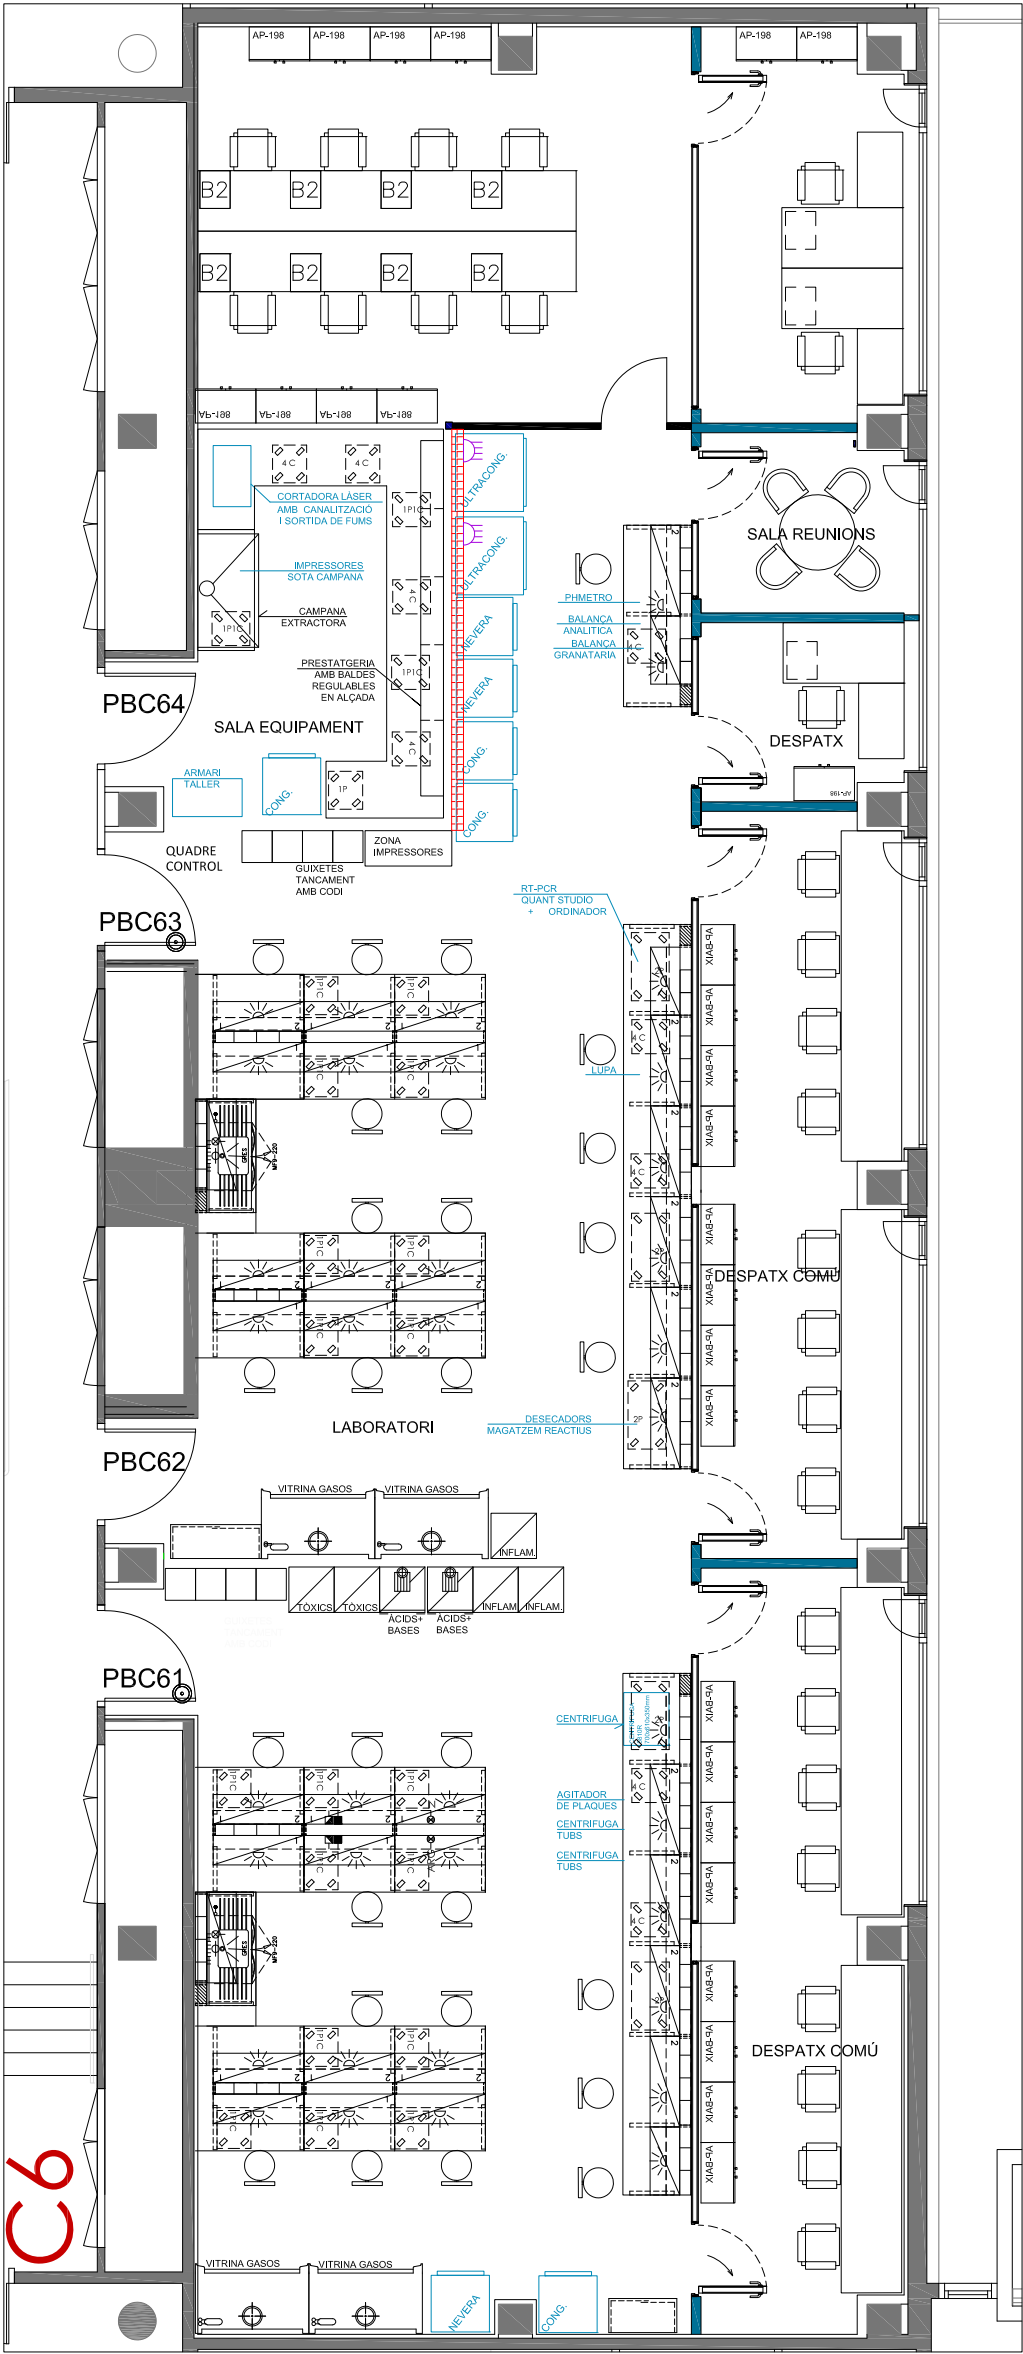

CONTROL CONGELADORS PROPOSTA

DOCUMENTACIÓ TÈCNICA-PLÀNOLS: SANT JOAN DE DÉU PLANTA BAIXA EDIFICI CLÚSTER II	SITUACIÓ: PLANTA BAIXA EDIFICI CLÚSTER II C/ BALDIRI REIXAC, 4-8	CONCESSIONARI: PARC CIENTÍFIC DE BARCELONA	ARQUITECTA: ANNA MEZQUITA I MAS COL·LEGIADA NÚM: 30259-7	CONTINGUT: CONTROL CONGELADORS MÓDUL C6	 DGA. 6.9.1	ESCALA: 1:100 	DATA: JUNY 2026	
--	--	---	--	---	-------------------	-------------------	--------------------	--